

LAPORAN KEMAJUAN PEKERJAAN PERENCANAAN

Nomor :
Tanggal : 3 Juni 2025

Yang bertanda tangan di bawah ini :

Nama : Dwi Vera Asmarayani, S.E., S.T., M.T.
Jabatan : Direktur CV. SARANA REKA MANDIRI
Alamat : Bodeh RT 008/ RW 026, Ambarketawang, Gamping, Sleman, Yogyakarta

Dengan ini kami telah melaksanakan tugas dan lingkup pekerjaan perencanaan untuk :

- a. Pekerjaan : Perencanaan Reviu DED Pembangunan Gedung Perkuliahan Program Pascasarjana ISI Yogyakarta
- b. Lokasi : Kampus ISI Yogyakarta
Jalan Parangtritis Km. 6,5 Sewon, Bantul, DIY
- c. Kem./Unit Organisasi : Kementerian Pendidikan Tinggi, Sains, dan Teknologi
- d. Satuan Kerja : Institut Seni Indonesia Yogyakarta
- e. Nomor dan tanggal DIPA ISI Yogyakarta: Nomor : DIPA-023. 17.2.677539/2025, tanggal 2 Desember 2024
- f. Konsultan Perencana : CV. SARANA REKA MANDIRI
- g. SPK Nomor : 2288/IT4.6/LK/2025, tanggal 5 Mei 2025
- h. SPMK Nomor : 2289/IT4.6/LK/2025, tanggal 5 Mei 2025
- i. Biaya Perencanaan : Rp.60.000.000,-
(Enam puluh juta rupiah)

Pelaksanaan pekerjaan perencanaan telah mencapai prosentase seperti tersebut dalam daftar sebagai berikut :

No.	Tahap Kegiatan	% Bobot Pek. Perenc	Prosentase %	Hasil Pek. Perenc.	Keterangan
1	Konsep Rancangan	10	100	10	Selesai
2	Pra-Rancangan	15	100	15	Selesai
3	Pengembangan Rancangan	25	100	25	Selesai
4	Rancangan Gambar Detail	30	100	30	Selesai
5	Pelelangan	5	--	--	Belum selesai
6	Pengawasan Berkala	15	--	--	Belum selesai
		100		80	


Jadi kemajuan pekerjaan perencanaan yang telah diselesaikan Konsultan Perencana sudah sampai pada tahap penyelesaian Rancangan Gambar Detail atau sebesar 80%, dengan demikian maka Konsultan Perencana telah memenuhi kewajibannya sesuai dengan Surat Perintah Kerja (SPK) Pekerjaan Perencanaan tersebut di atas.

Demikian laporan ini dibuat dengan sebenarnya untuk dipergunakan sebagaimana mestinya.


Yang melaporkan :
Konsultan Perencana
CV. SARANA REKA MANDIRI



CV. SARANA REKA MANDIRI
Dwi Vera Asmarayani, S.E., S.T., M.T.
Direktur

PEKERJAAN		
PERENCANA PENGADAAN LIFT ISI YOGYAKARTA		
LOKASI		
INSTITUT SENI INDONESIA YOGYAKARTA Jl. Parangtritis Km. 6.5, Sewon, Bantul, Yogyakarta		
TAHUN ANGGARAN		
2025		
MENYETUJUI		
PEJABAT PEMBUAT KOMITMEN		
SETYANTO PUTRO, S.E., M.H. NIP. 19690118 199503 1 003		
MENGETAHUI		
KOORDINATOR PTP		
Dr. Dra. Suryati, M.Hum. NIP. 19640901 200604 2 001		
KONSULTAN PERENCANA		
PT. NAVARA CIPTA DESAIN		
DEPPY DWI PRASETIO, ST., MT. DIREKTUR UTAMA		
KETERANGAN		
JUDUL GAMBAR		SKALA
KODE	NOMOR	JUMLAH

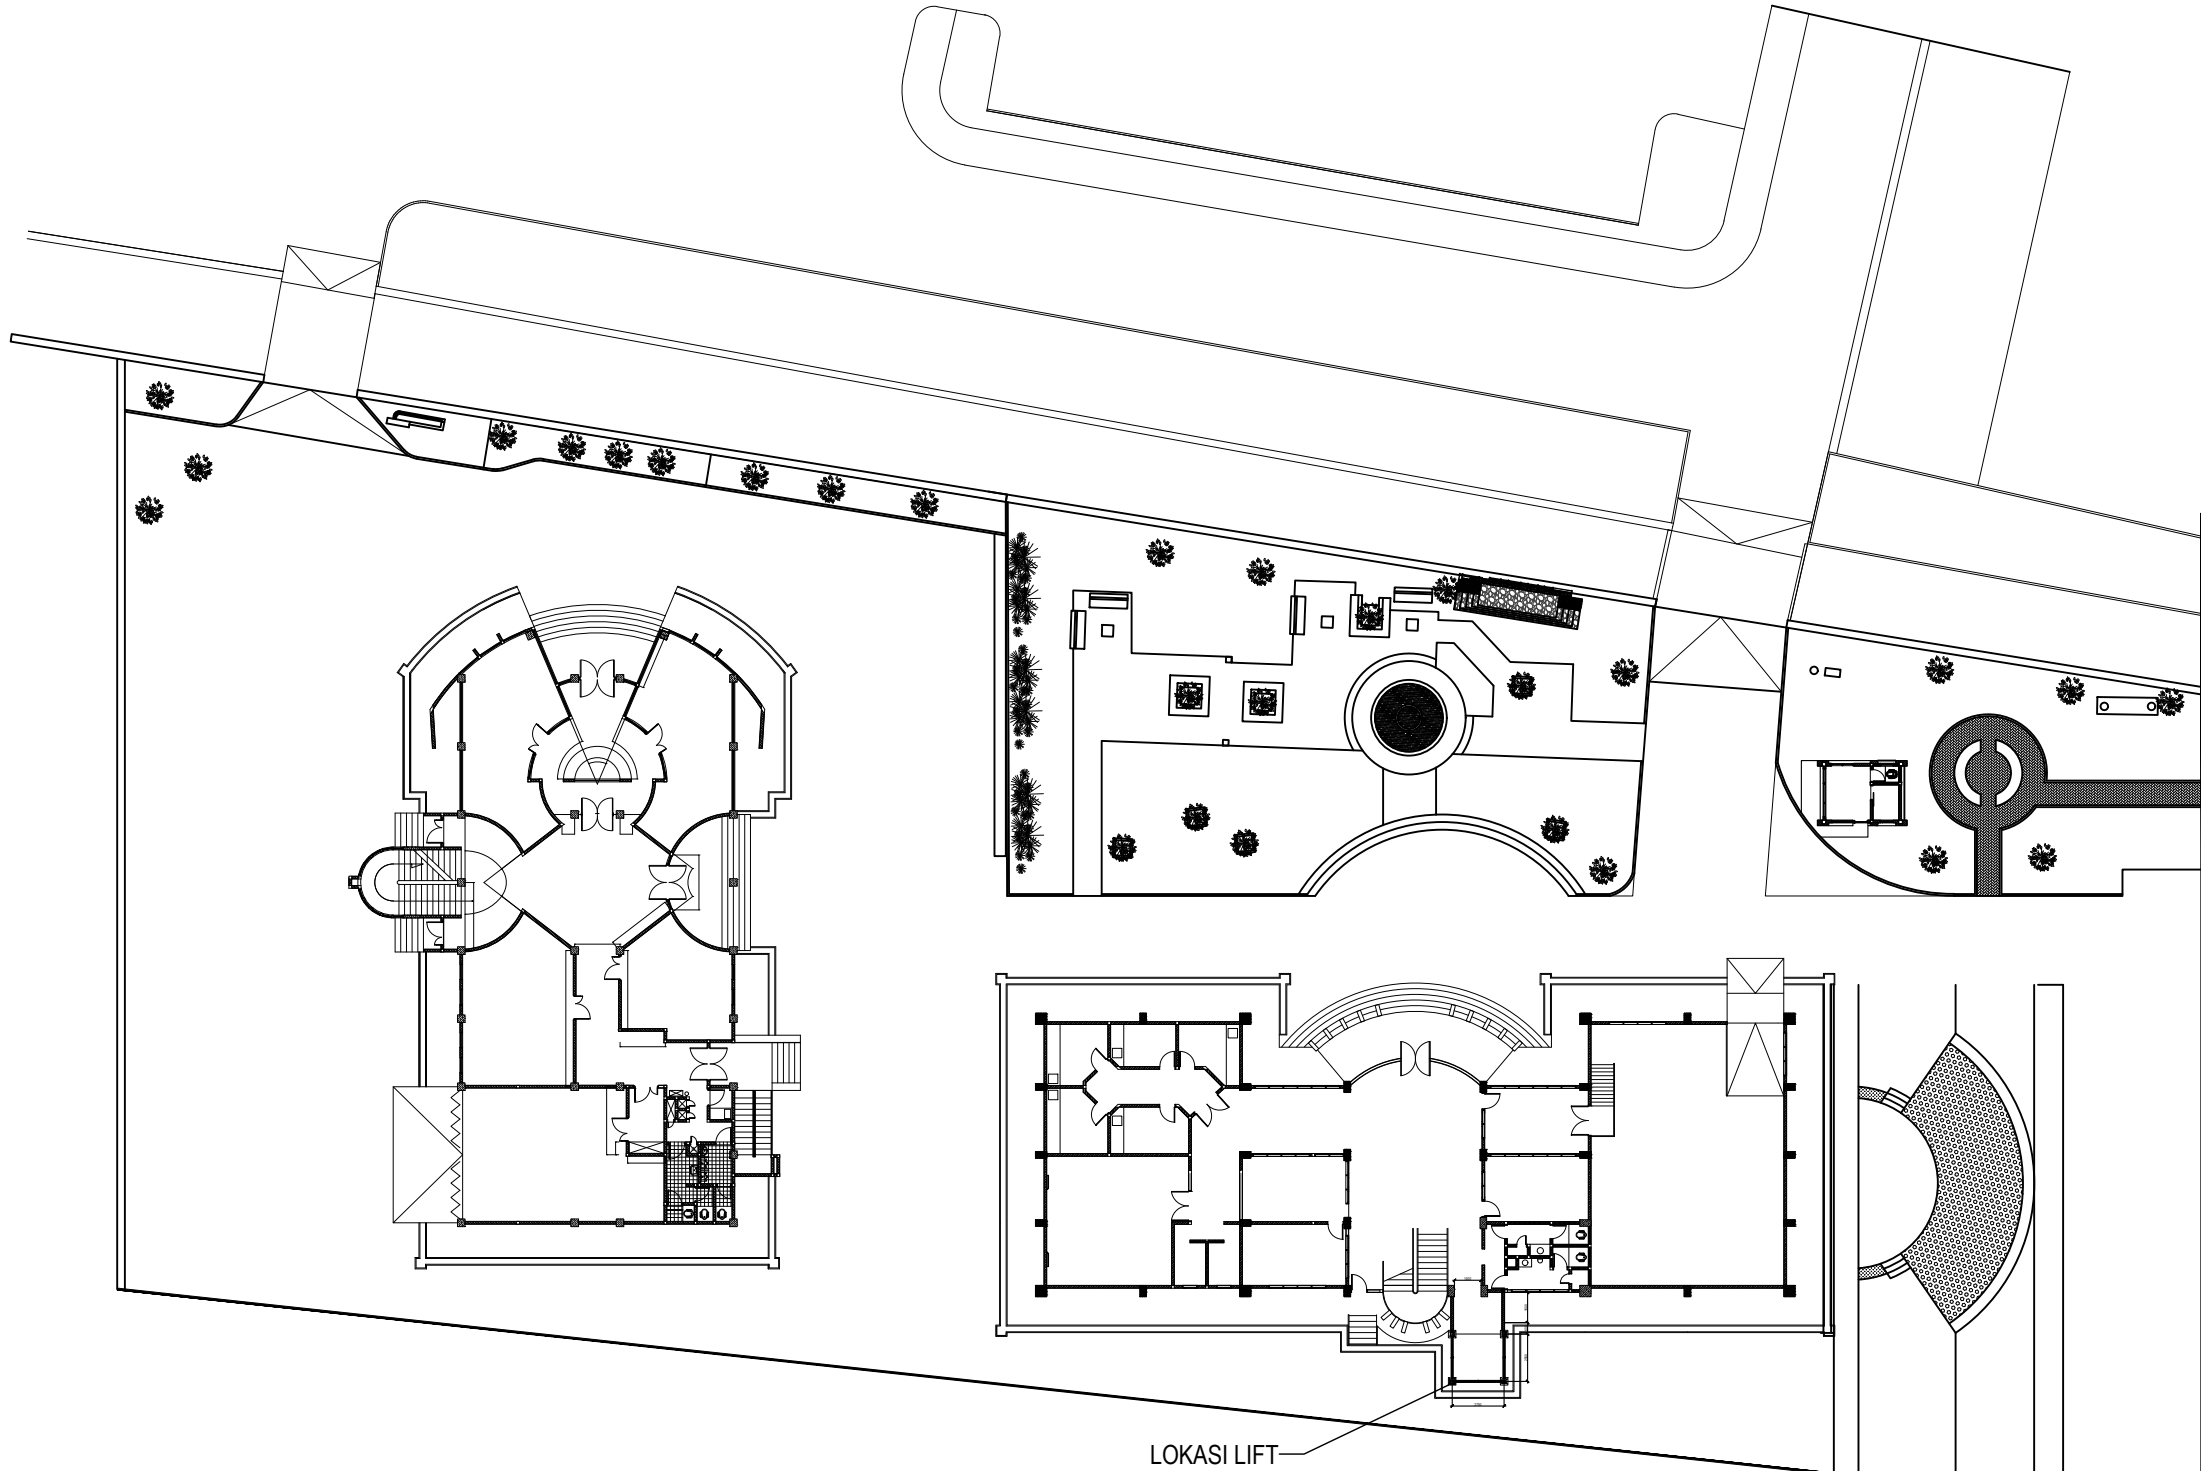

 DENAH RENCANA LIFT GEDUNG DEKANAT FAKULTAS SENI MEDIA REKAM
SKALA 1 : 400

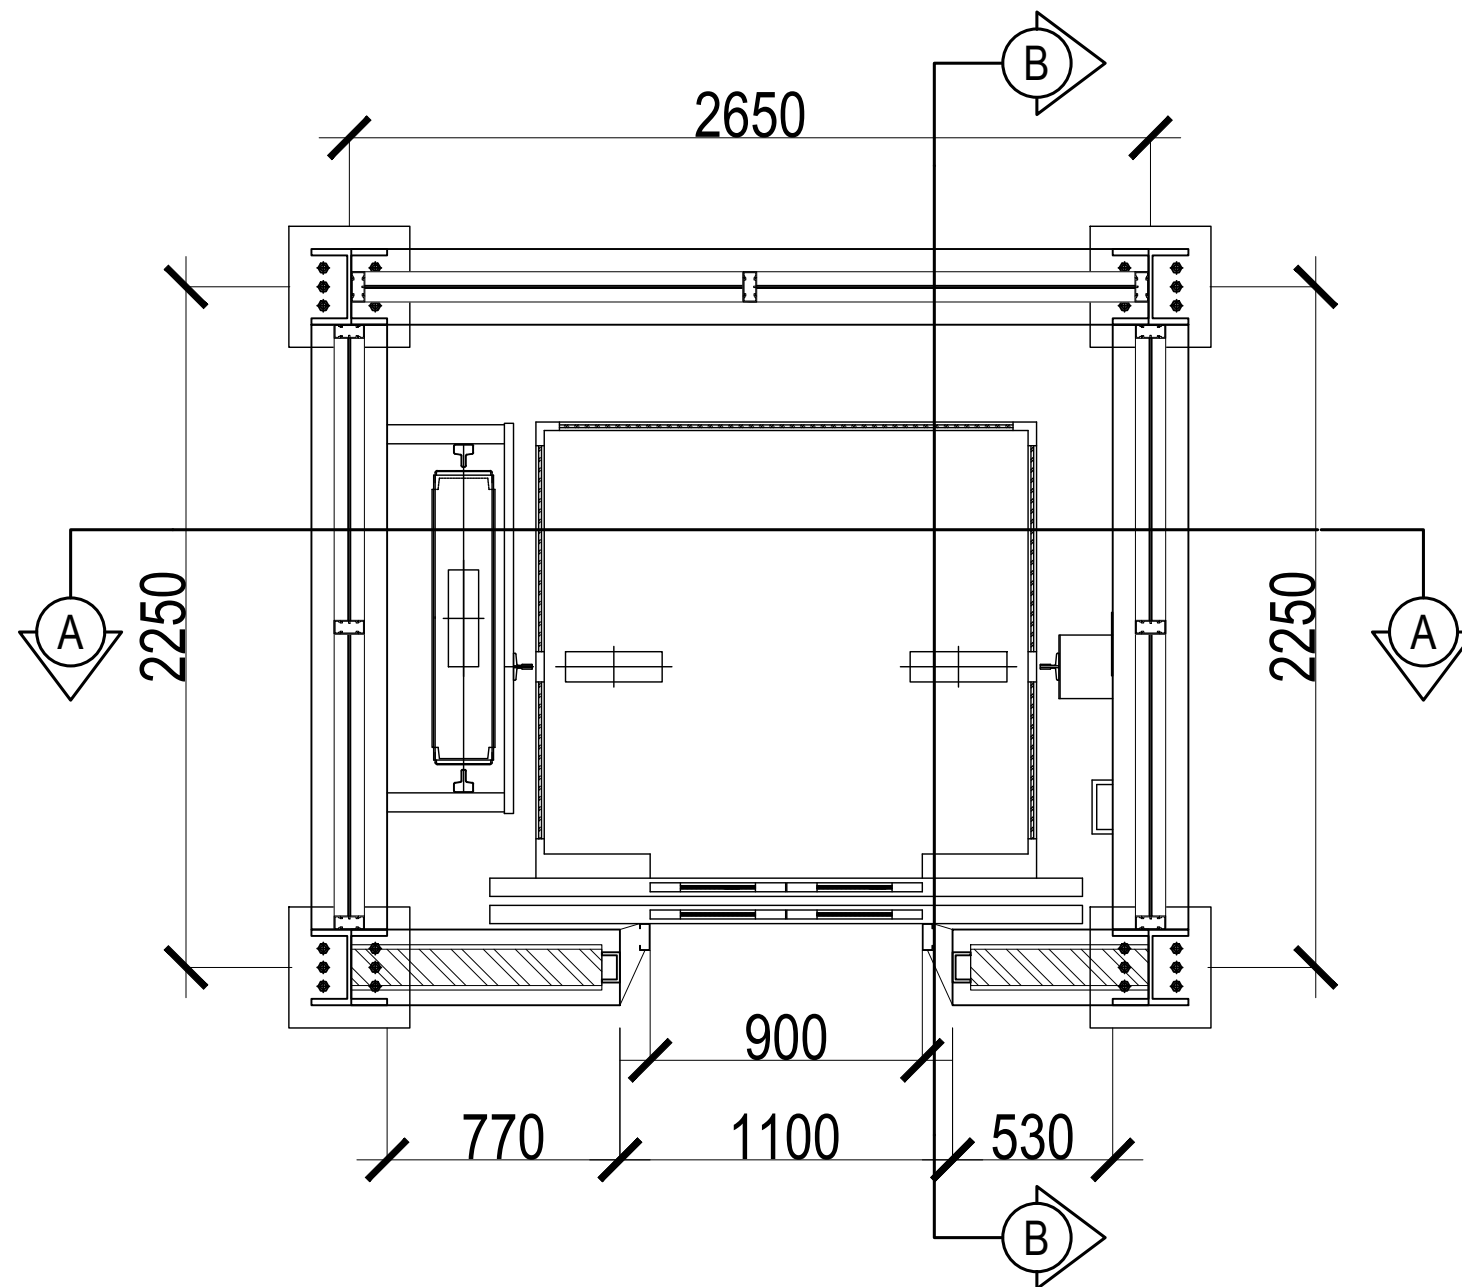

 **DENAH LIFT**
SKALA 1 : 25



KEMENTERIAN PENDIDIKAN TINGGI,
SAINS, DAN TEKNOLOGI

INSTITUT SENI INDONESIA YOGYAKARTA

Jl. Parangtritis Km. 6.5 Kotak Pos 1210 Yogyakarta 55001
Telp. (0274) 379133, 373659 Rektor Telp. (0274) 371233 Fax (0274) 371233,
379133

PEKERJAAN

PERENCANA PENGADAAN LIFT ISI
YOGYAKARTA

LOKASI

INSTITUT SENI INDONESIA YOGYAKARTA
Jl. Parangtritis Km. 6.5, Sewon, Bantul,
Yogyakarta

TAHUN ANGGARAN

2025

MENYETUJUI

PEJABAT PEMBUAT KOMITMEN

SETYANTO PUTRO, S.E., M.H.
NIP. 19690118 199503 1 003

MENGETAHUI

KOORDINATOR PTP

Dr. Dra. Suryati, M.Hum.
NIP. 19640901 200604 2 001


KONSULTAN PERENCANA

PT. NAVARA CIPTA DESAIN

DEPPY DWI PRASETIO, ST., MT.
DIREKTUR UTAMA

KETERANGAN

JUDUL GAMBAR		SKALA
KODE	NOMOR	JUMLAH

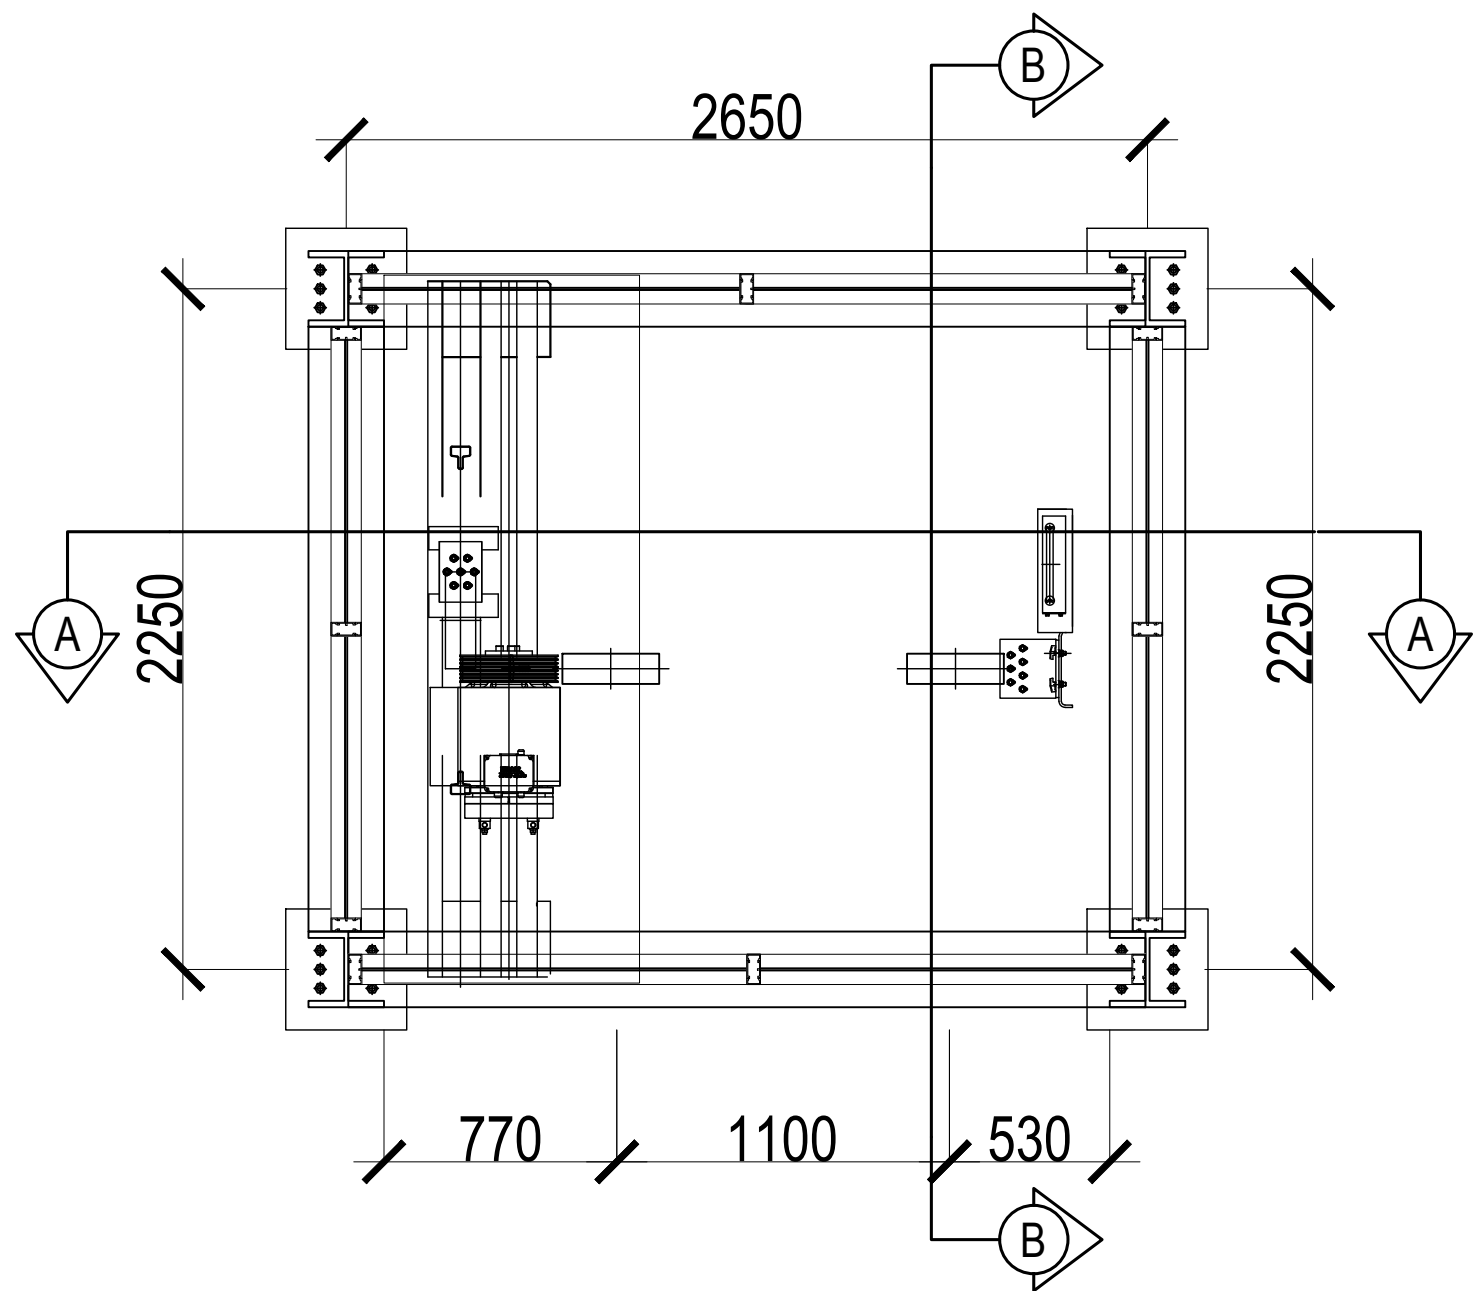

 **DENAH TOP FLOOR**
SKALA 1 : 25



KEMENTERIAN PENDIDIKAN TINGGI,
SAINS, DAN TEKNOLOGI
INSTITUT SENI INDONESIA YOGYAKARTA
Jl. Parangtritis Km. 6.5 Kotak Pos 1210 Yogyakarta 55001
Telp. (0274) 379133, 373659 Rektor Telp. (0274) 371233 Fax (0274) 371233,
379133

PEKERJAAN

PERENCANA PENGADAAN LIFT ISI
YOGYAKARTA

LOKASI

INSTITUT SENI INDONESIA YOGYAKARTA
Jl. Parangtritis Km. 6.5, Sewon, Bantul,
Yogyakarta

TAHUN ANGGARAN

2025

MENYETUJUI

PEJABAT PEMBUAT KOMITMEN

SETYANTO PUTRO, S.E., M.H.
NIP. 19690118 199503 1 003

MENGETAHUI

KOORDINATOR PTP

Dr. Dra. Suryati, M.Hum.
NIP. 19640901 200604 2 001


KONSULTAN PERENCANA

PT. NAVARA CIPTA DESAIN


DEPPY DWI PRASETIO, ST., MT.
DIREKTUR UTAMA

KETERANGAN


JUDUL GAMBAR		SKALA
KODE	NOMOR	JUMLAH

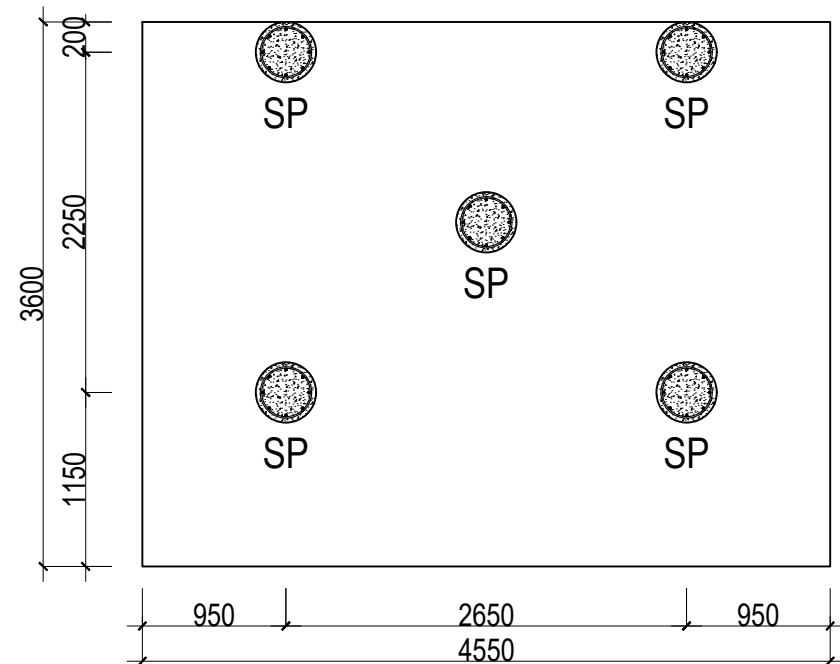

RENCANA STRAUSS PILE
SKALA 1:100

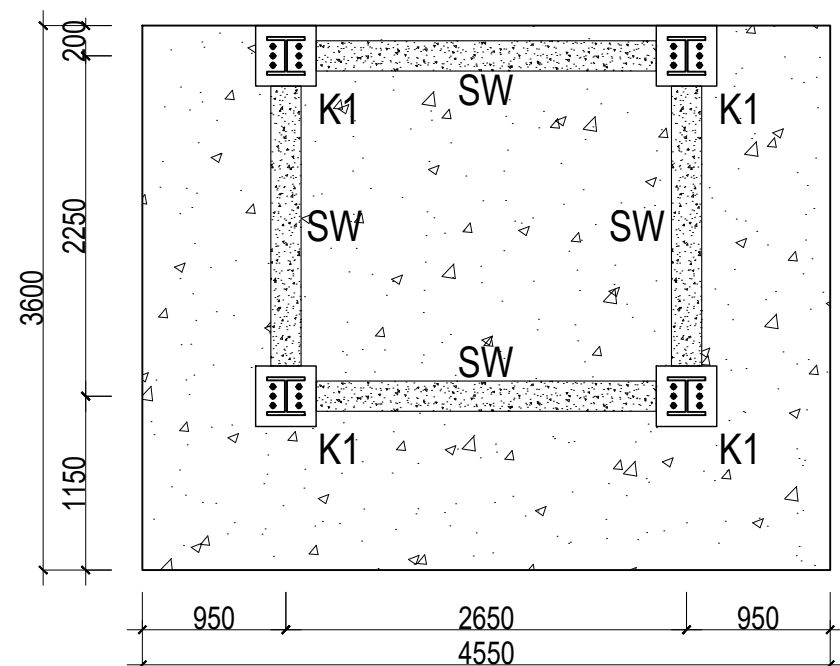

RENCANA KOLOM DAN SHEARWALL
SKALA 1:100

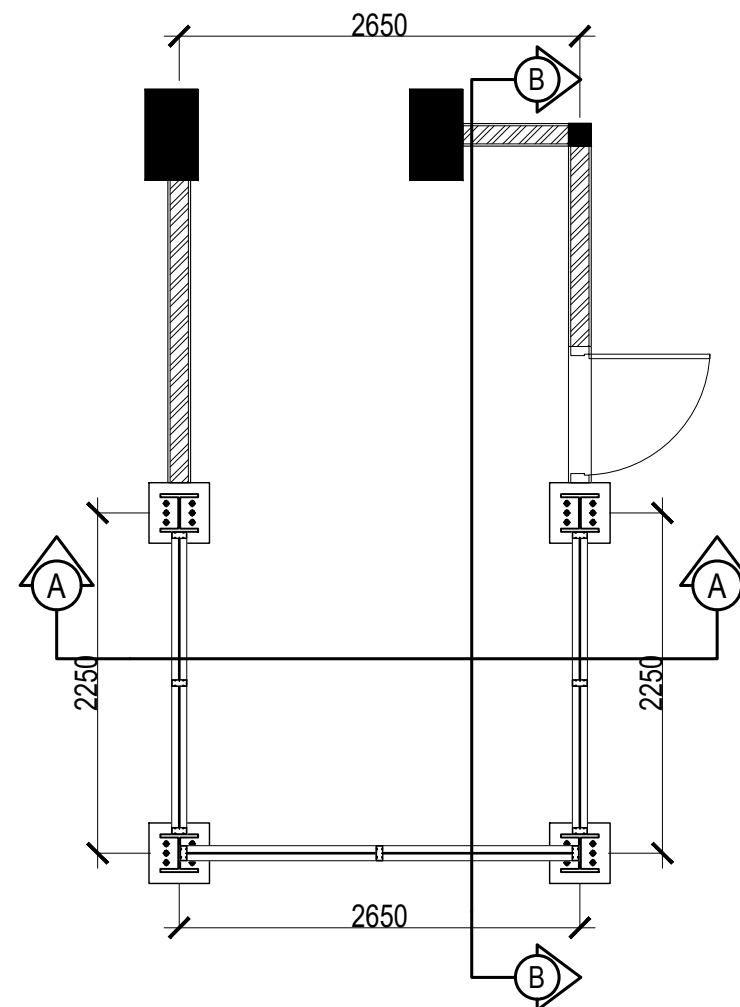

DENAH RUMAH LIFT
SKALA 1:100

KODE	KETERANGAN
SP	StraussPile dia.40 cm
K1	Kolom Pedestal 400 x 400
SW	Shearwall Tebal 20 cm



KEMENTERIAN PENDIDIKAN TINGGI,
SAINS, DAN TEKNOLOGI
INSTITUT SENI INDONESIA YOGYAKARTA
Jl. Parangtritis Km. 6.5 Kotak Pos 1210 Yogyakarta 55001
Telp. (0274) 379133, 373659 Rektor Telp. (0274) 371233 Fax (0274) 371233, 379133

PEKERJAAN

PERENCANA PENGADAAN LIFT ISI
YOGYAKARTA

LOKASI

INSTITUT SENI INDONESIA YOGYAKARTA
Jl. Parangtritis Km. 6.5, Sewon, Bantul,
Yogyakarta

TAHUN ANGGARAN

2025

MENYETUJUI

PEJABAT PEMBUAT KOMITMEN

SETYANTO PUTRO, S.E., M.H.
NIP. 19690118 199503 1 003

MENGETAHUI

KOORDINATOR PTP

Dr. Dra. Suryati, M.Hum.
NIP. 19640901 200604 2 001


KONSULTAN PERENCANA

PT. NAVARA CIPTA DESAIN

DEPPY DWI PRASETIO, ST., MT.
DIREKTUR UTAMA

KETERANGAN

JUDUL GAMBAR	SKALA	
KODE	NOMOR	JUMLAH

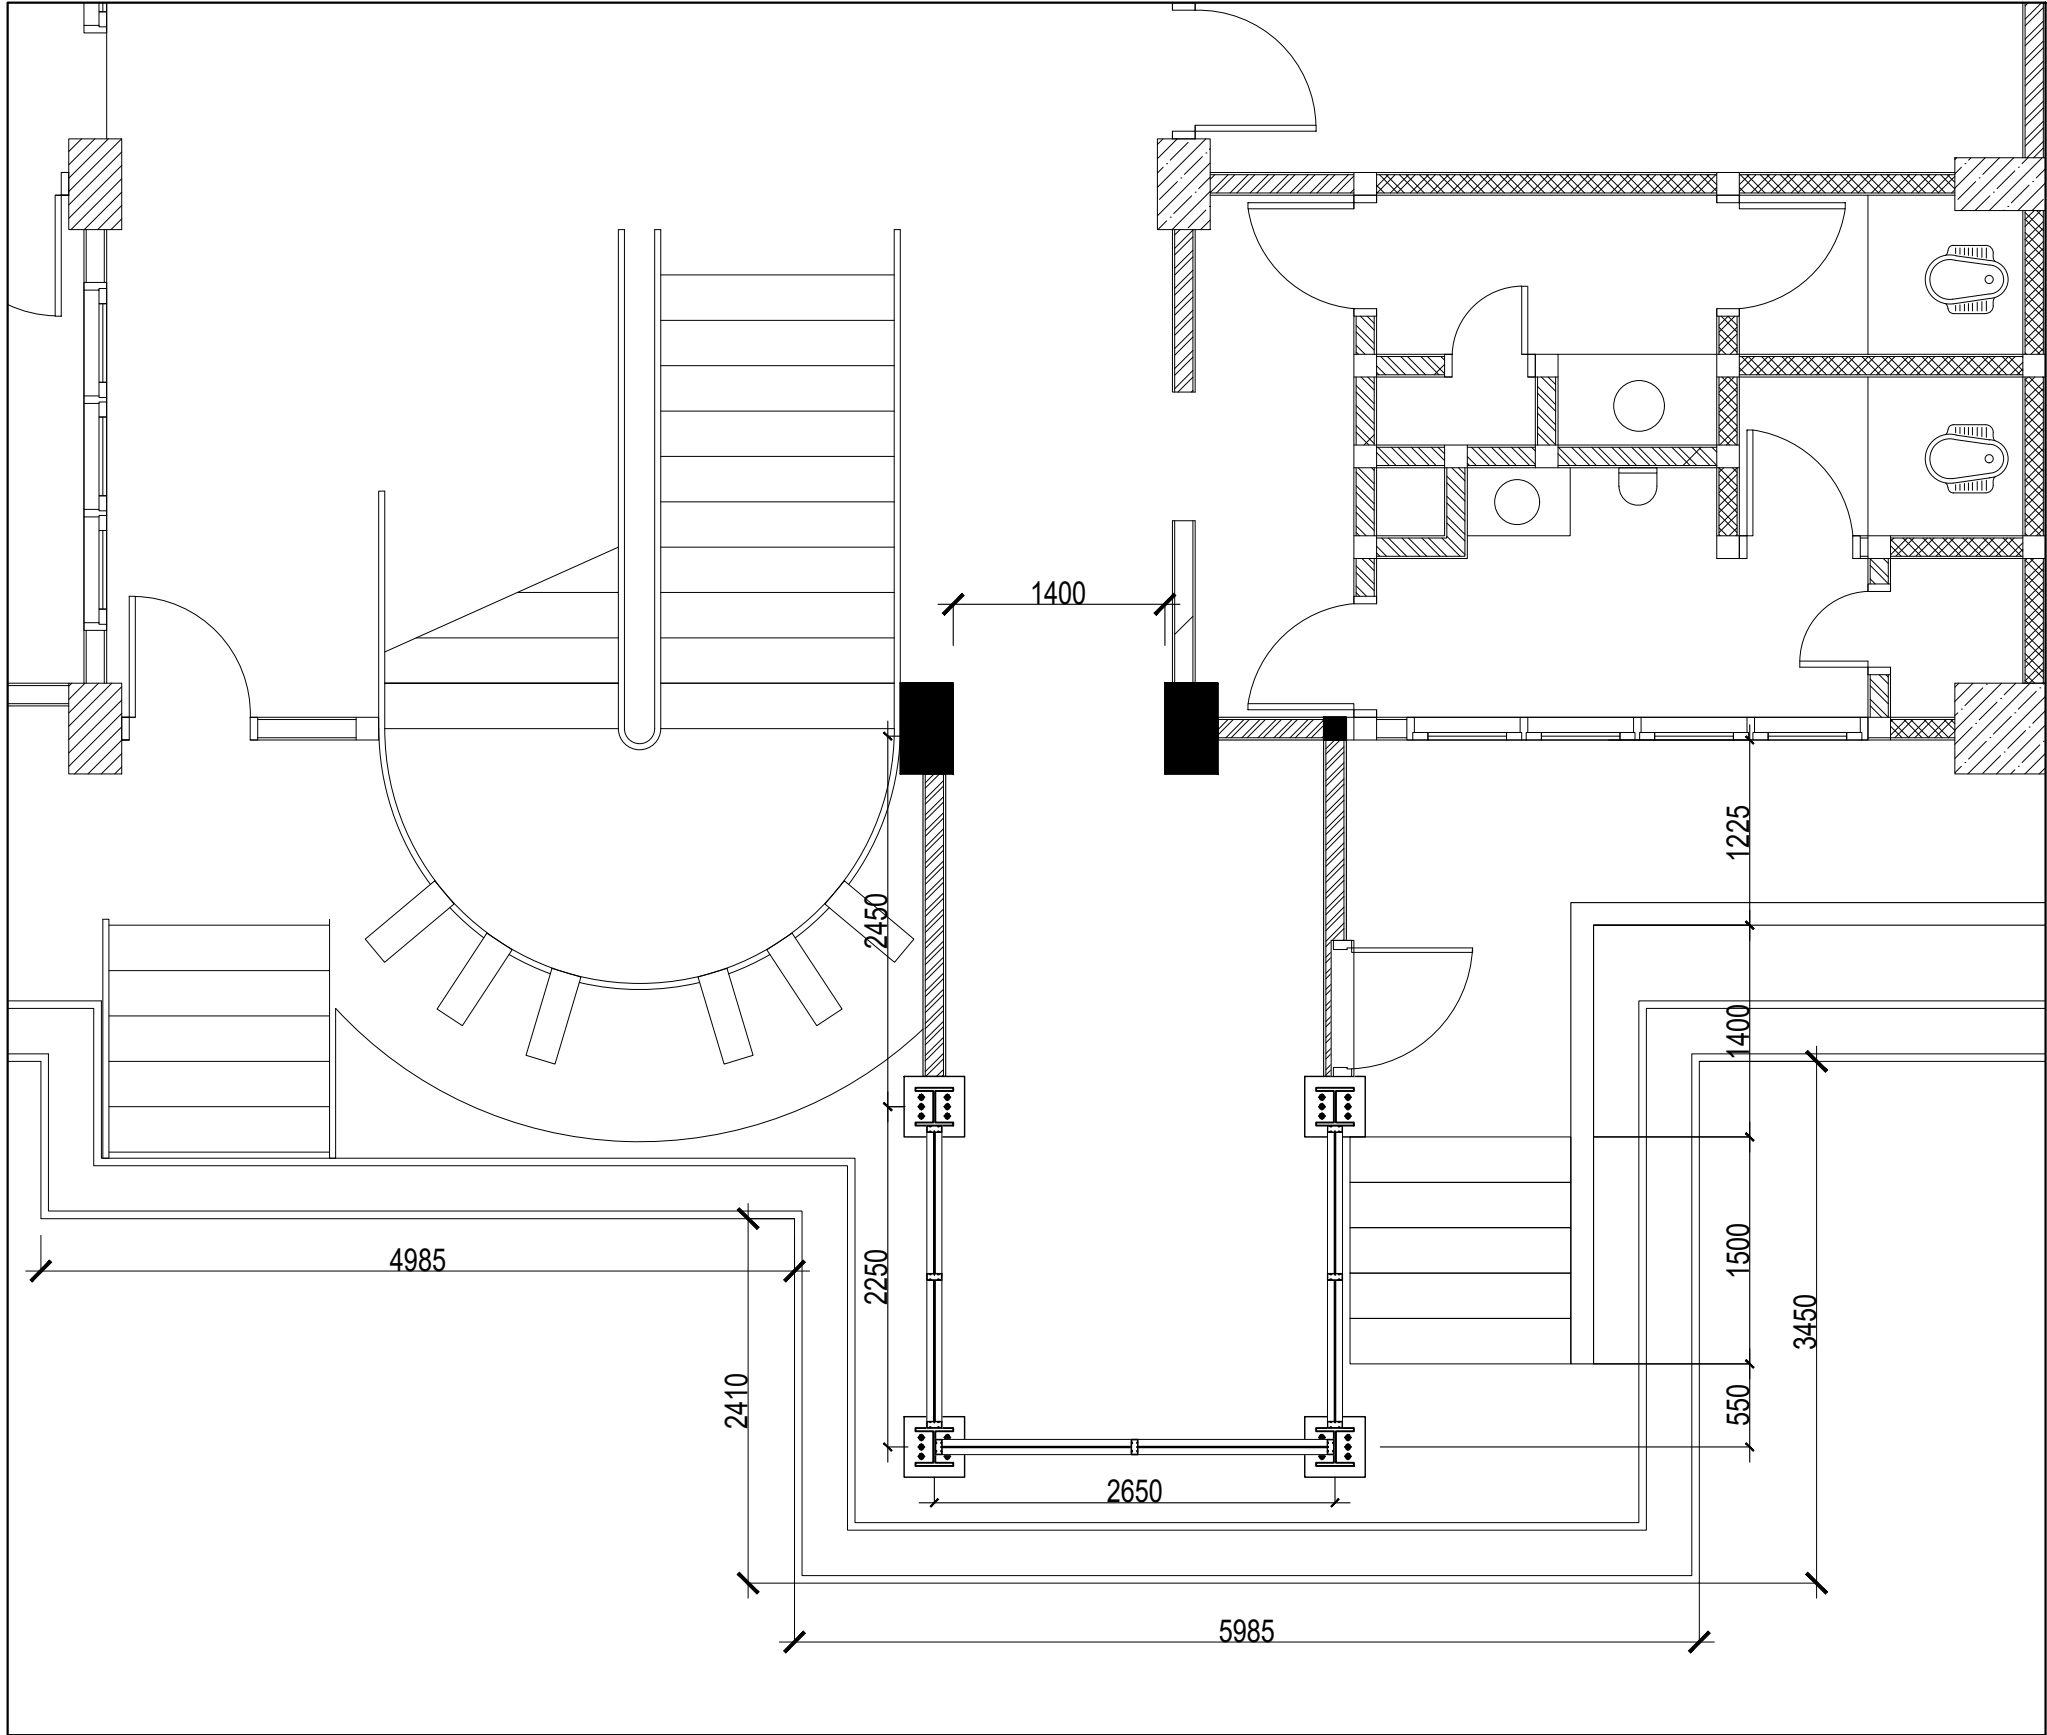

RENCANA DRAINASE DAN TANGGA

SKALA 1:100



KEMENTERIAN PENDIDIKAN TINGGI,
SAINS, DAN TEKNOLOGI

INSTITUT SENI INDONESIA YOGYAKARTA

Jl. Parangtritis Km. 6.5 Kotak Pos 1210 Yogyakarta 55001
Telp. (0274) 379133, 373659 Rektor Telp. (0274) 371233 Fax (0274) 371233,
379133

PEKERJAAN

PERENCANA PENGADAAN LIFT ISI
YOGYAKARTA

LOKASI

INSTITUT SENI INDONESIA YOGYAKARTA
Jl. Parangtritis Km. 6.5, Sewon, Bantul,
Yogyakarta

TAHUN ANGGARAN

2025

MENYETUJUI

PEJABAT PEMBUAT KOMITMEN

SETYANTO PUTRO, S.E., M.H.

NIP. 19690118 199503 1 003

MENGETAHUI

KOORDINATOR PTP

Dr. Dra. Suryati, M.Hum.

NIP. 19640901 200604 2 001

KONSULTAN PERENCANA

PT. NAVARA CIPTA DESAIN

DEPPY DWI PRASETIO, ST., MT.

DIREKTUR UTAMA

KETERANGAN


JUDUL GAMBAR

SKALA


KODE

NOMOR


JUMLAH

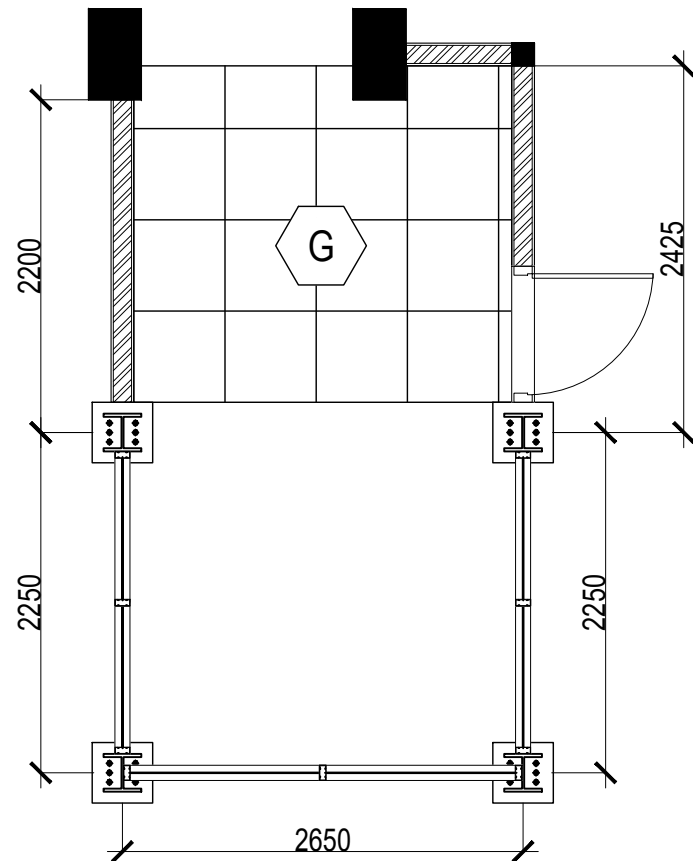

RENCANA PENUTUP LANTAI LT.1
SKALA 1:100

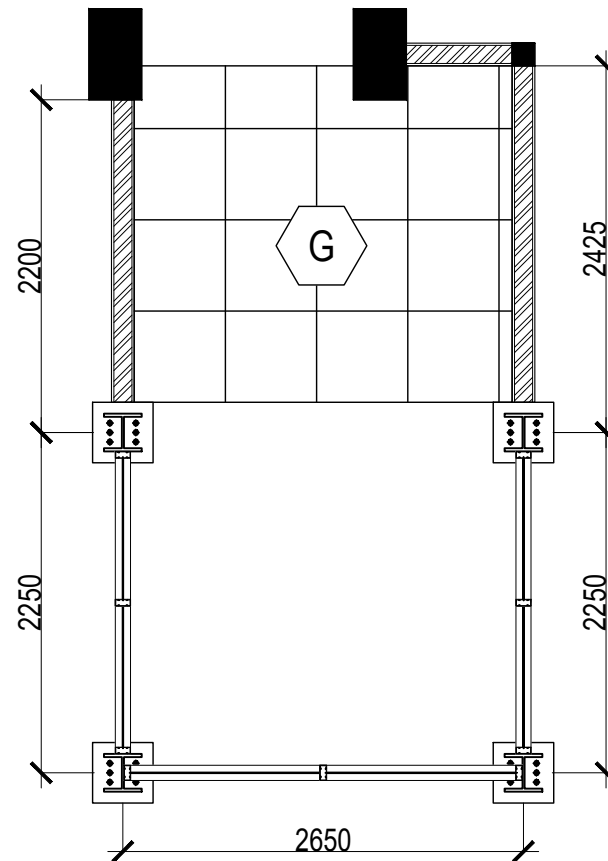

RENCANA PENUTUP LANTAI LT.2
SKALA 1:100

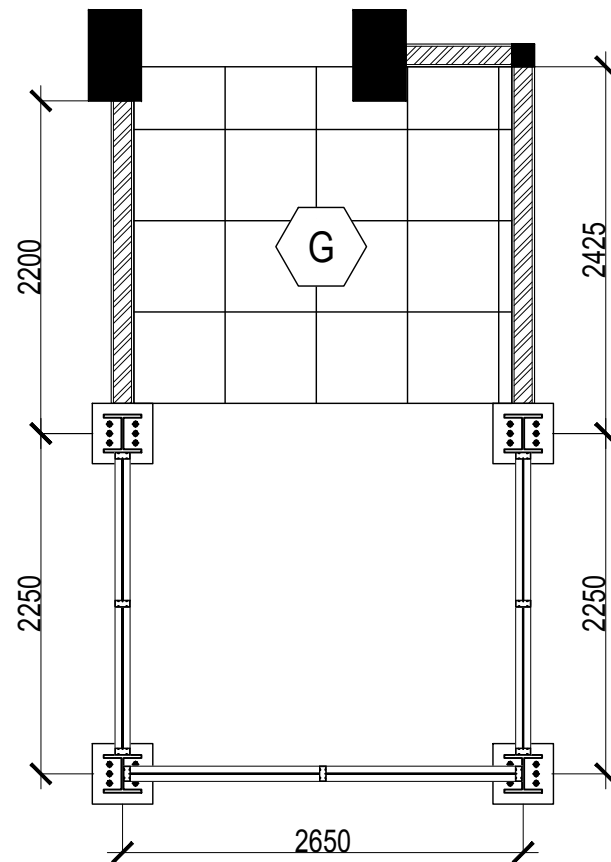

RENCANA PENUTUP LANTAI LT.3
SKALA 1:100

KODE	KETERANGAN
G	Granite Tile 60 x 60 cm



KEMENTERIAN PENDIDIKAN TINGGI,
SAINS, DAN TEKNOLOGI
INSTITUT SENI INDONESIA YOGYAKARTA
Jl. Parangtritis Km. 6.5 Kotak Pos 1210 Yogyakarta 55001
Telp. (0274) 379133, 373659 Rektor Telp. (0274) 371233 Fax (0274) 371233,
379133

PEKERJAAN

PERENCANA PENGADAAN LIFT ISI
YOGYAKARTA

LOKASI

INSTITUT SENI INDONESIA YOGYAKARTA
Jl. Parangtritis Km. 6.5, Sewon, Bantul,
Yogyakarta

TAHUN ANGGARAN

2025

MENYETUJUI

PEJABAT PEMBUAT KOMITMEN

SETYANTO PUTRO, S.E., M.H.
NIP. 19690118 199503 1 003

MENGETAHUI

KOORDINATOR PTP

Dr. Dra. Suryati, M.Hum.
NIP. 19640901 200604 2 001


KONSULTAN PERENCANA

PT. NAVARA CIPTA DESAIN


DEPPY DWI PRASETIO, ST., MT.
DIREKTUR UTAMA

KETERANGAN


JUDUL GAMBAR		SKALA
KODE	NOMOR	JUMLAH

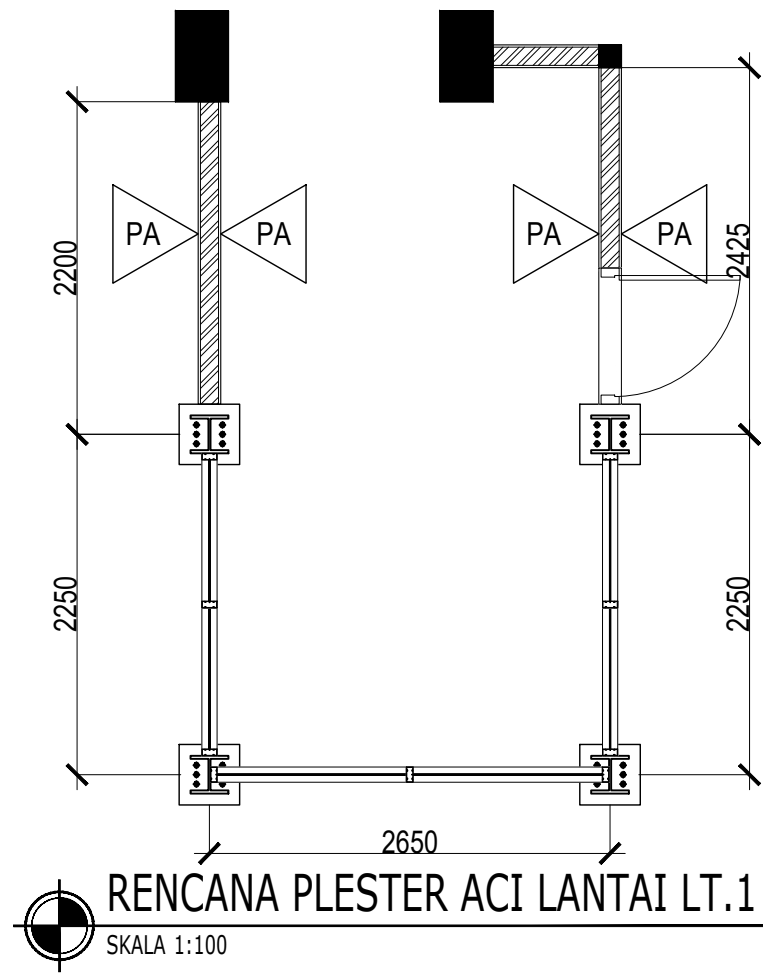

RENCANA PLESTER ACI LANTAI LT.1
SKALA 1:100

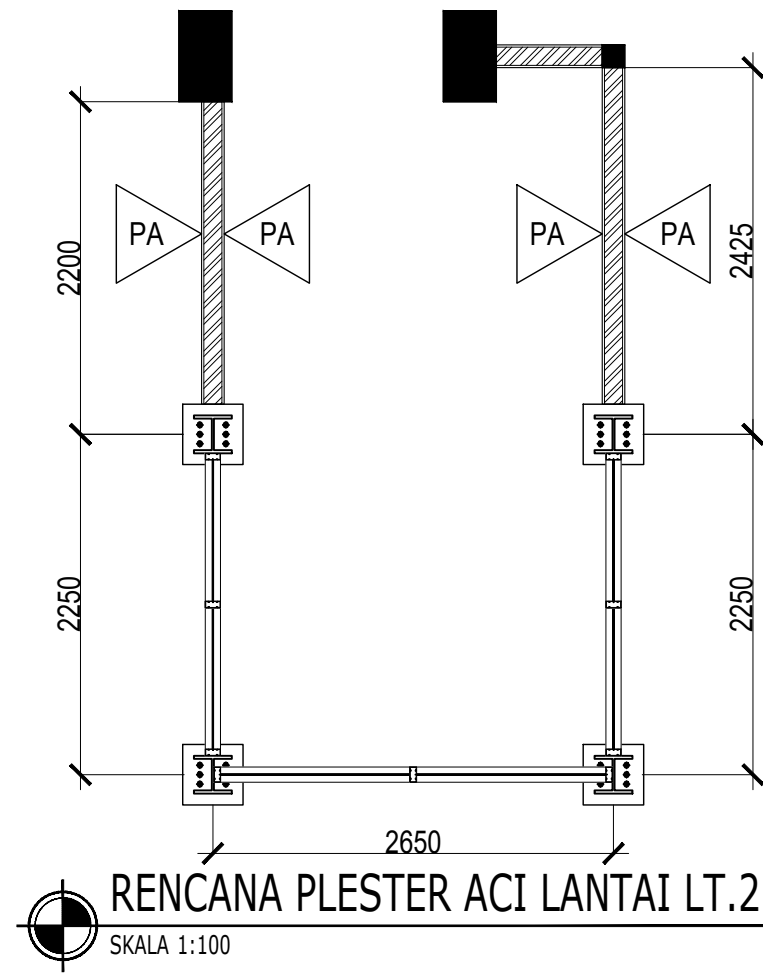

RENCANA PLESTER ACI LANTAI LT.2
SKALA 1:100

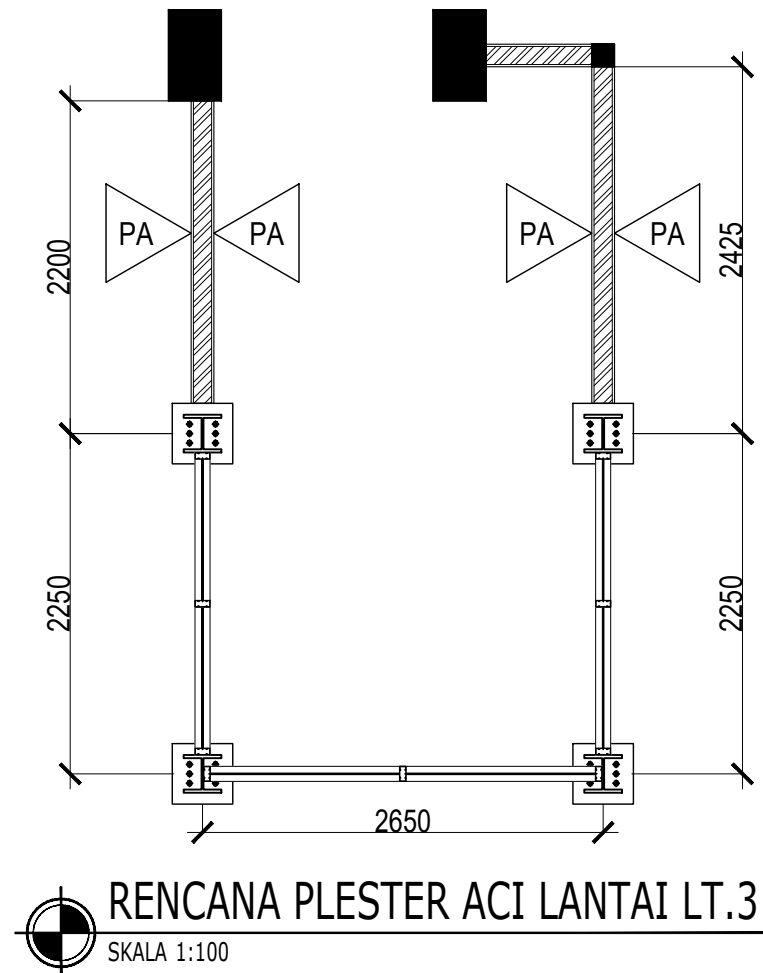

RENCANA PLESTER ACI LANTAI LT.3
SKALA 1:100

KODE	KETERANGAN
PA	Pekerjaan Plesteran dan Acian



KEMENTERIAN PENDIDIKAN TINGGI,
SAINS, DAN TEKNOLOGI
INSTITUT SENI INDONESIA YOGYAKARTA
Jl. Parangtritis Km. 6.5 Kotak Pos 1210 Yogyakarta 55001
Telp. (0274) 379133, 373659 Rektor Telp. (0274) 371233 Fax (0274) 371233, 379133

PEKERJAAN

PERENCANA PENGADAAN LIFT ISI
YOGYAKARTA

LOKASI

INSTITUT SENI INDONESIA YOGYAKARTA
Jl. Parangtritis Km. 6.5, Sewon, Bantul,
Yogyakarta

TAHUN ANGGARAN

2025

MENYETUJUI

PEJABAT PEMBUAT KOMITMEN

SETYANTO PUTRO, S.E., M.H.
NIP. 19690118 199503 1 003

MENGETAHUI

KOORDINATOR PTP

Dr. Dra. Suryati, M.Hum.
NIP. 19640901 200604 2 001




KONSULTAN PERENCANA

PT. NAVARA CIPTA DESAIN

DEPPY DWI PRASETIO, ST., MT.
DIREKTUR UTAMA


KETERANGAN

JUDUL GAMBAR		SKALA
KODE	NOMOR	JUMLAH

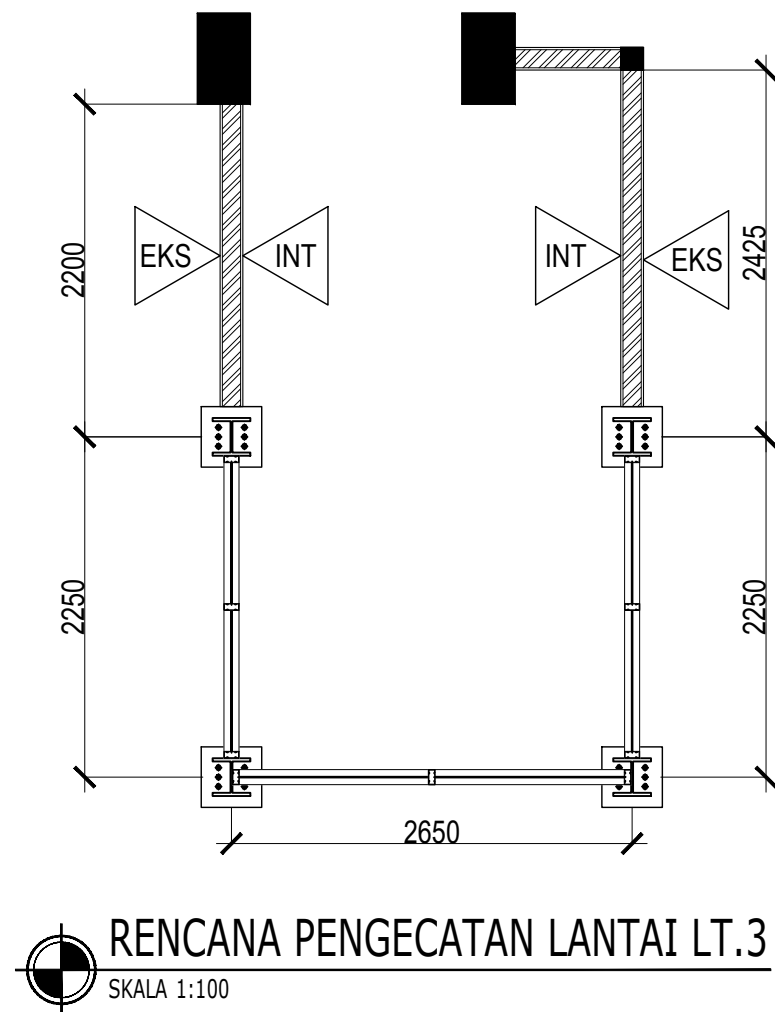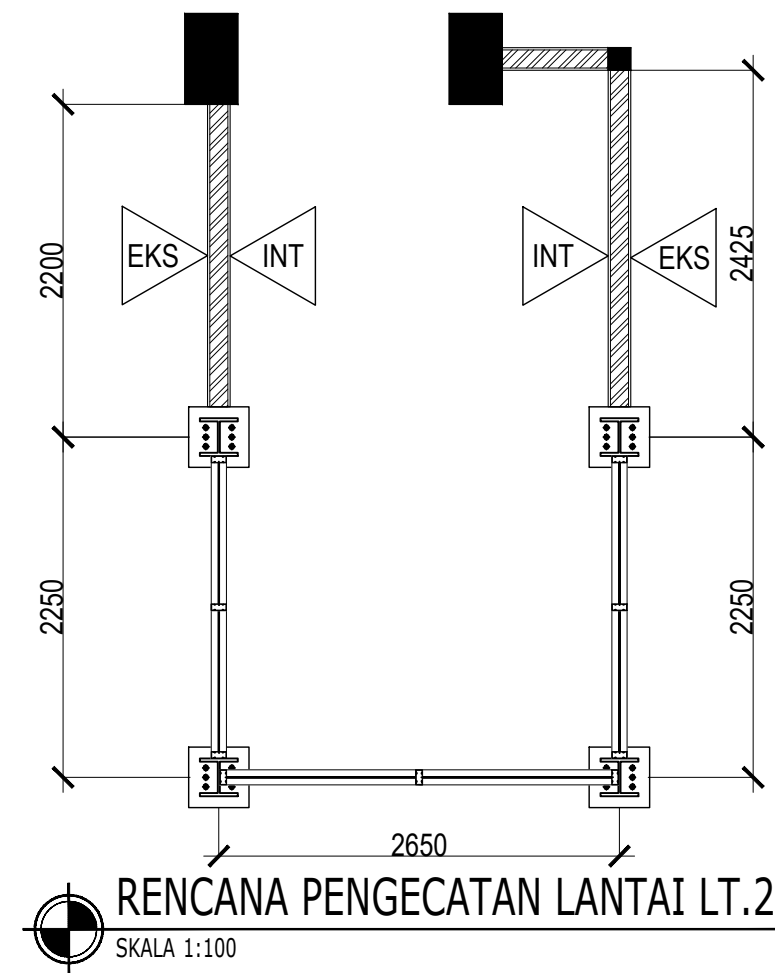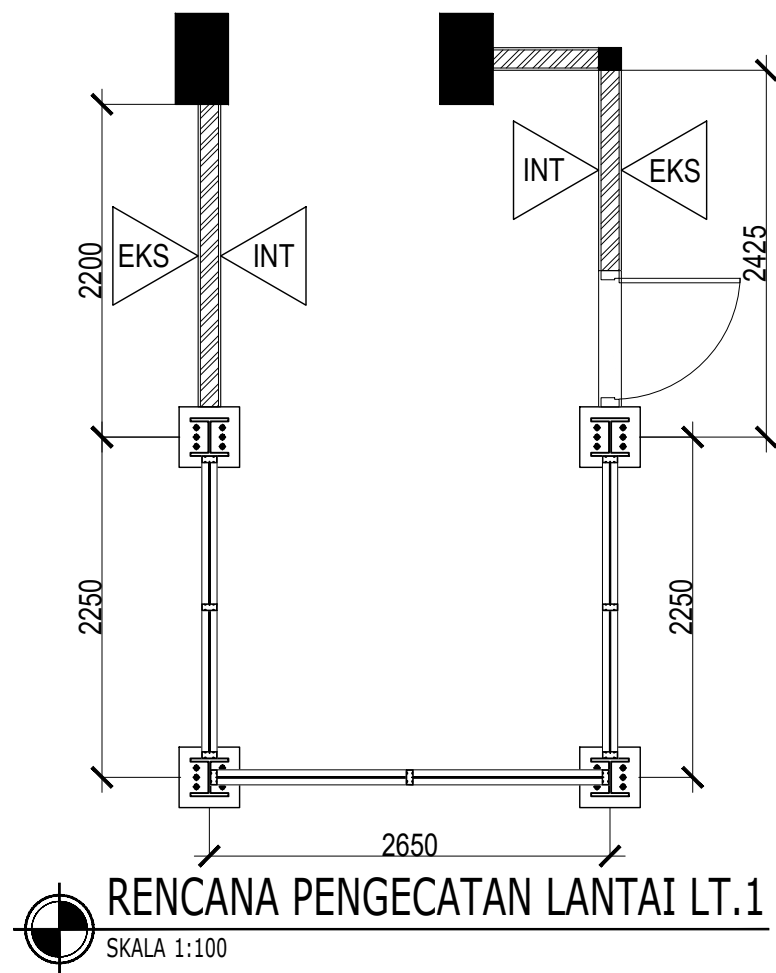


KODE	KETERANGAN
INT	Pekerjaan Pengecatan Interior
EKS	Pekerjaan Pengecatan Eksterior

 KEMENTERIAN PENDIDIKAN TINGGI, SAINS, DAN TEKNOLOGI INSTITUT SENI INDONESIA YOGYAKARTA Jl. Parangtritis Km. 6.5 Kotak Pos 1210 Yogyakarta 55001 Telp. (0274) 379133, 373659 Rektor Telp. (0274) 371233 Fax (0274) 371233, 379133		
PEKERJAAN		
PERENCANA PENGADAAN LIFT ISI YOGYAKARTA		
LOKASI		
INSTITUT SENI INDONESIA YOGYAKARTA Jl. Parangtritis Km. 6.5, Sewon, Bantul, Yogyakarta		
TAHUN ANGGARAN		
2025		
MENYETUJUI		
PEJABAT PEMBUAT KOMITMEN		
<u>SETYANTO PUTRO, S.E., M.H.</u> NIP. 19690118 199503 1 003		
MENGETAHUI		
KOORDINATOR PTP		
<u>Dr. Dra. Suryati, M.Hum.</u> NIP. 19640901 200604 2 001		
KONSULTAN PERENCANA		
PT. NAVARA CIPTA DESAIN		
<u>DEPPY DWI PRASETIO, ST., MT.</u> DIREKTUR UTAMA		
KETERANGAN		
JUDUL GAMBAR		SKALA
KODE	NOMOR	JUMLAH

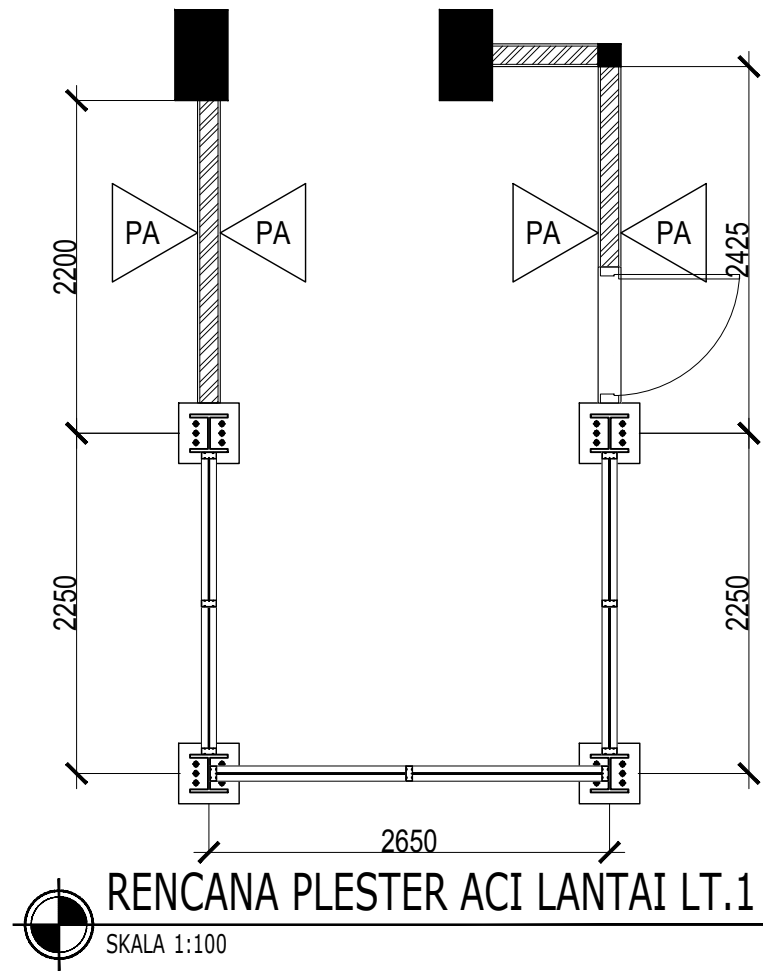


RENCANA PLESTER ACI LANTAI LT.1

SKALA 1:100

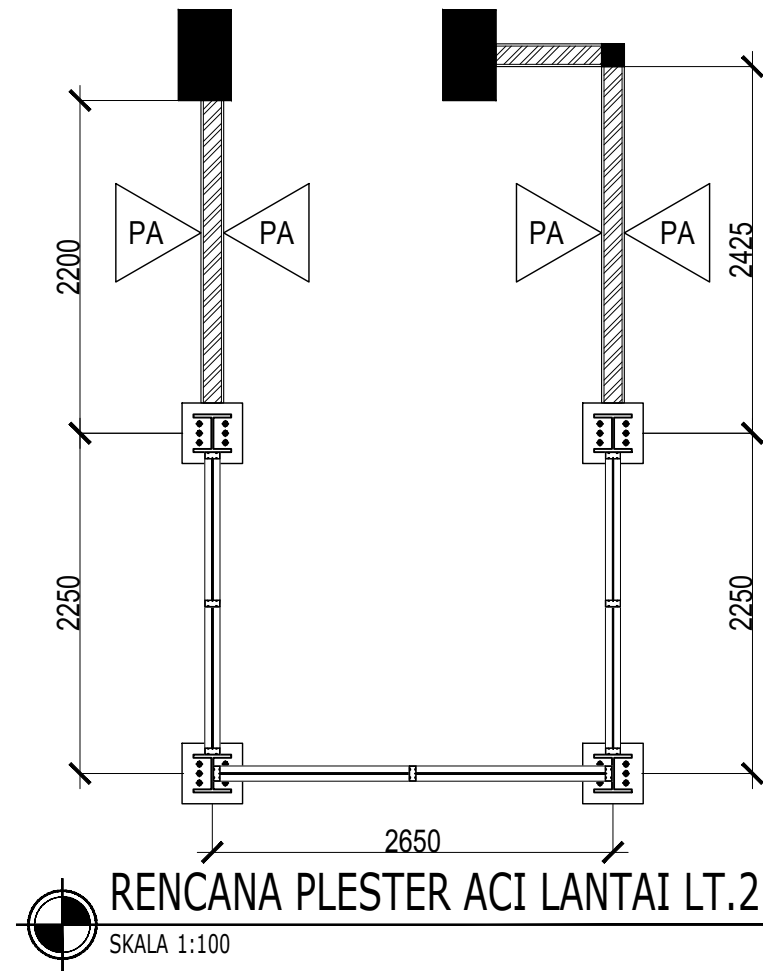

RENCANA PLESTER ACI LANTAI LT.2

SKALA 1:100

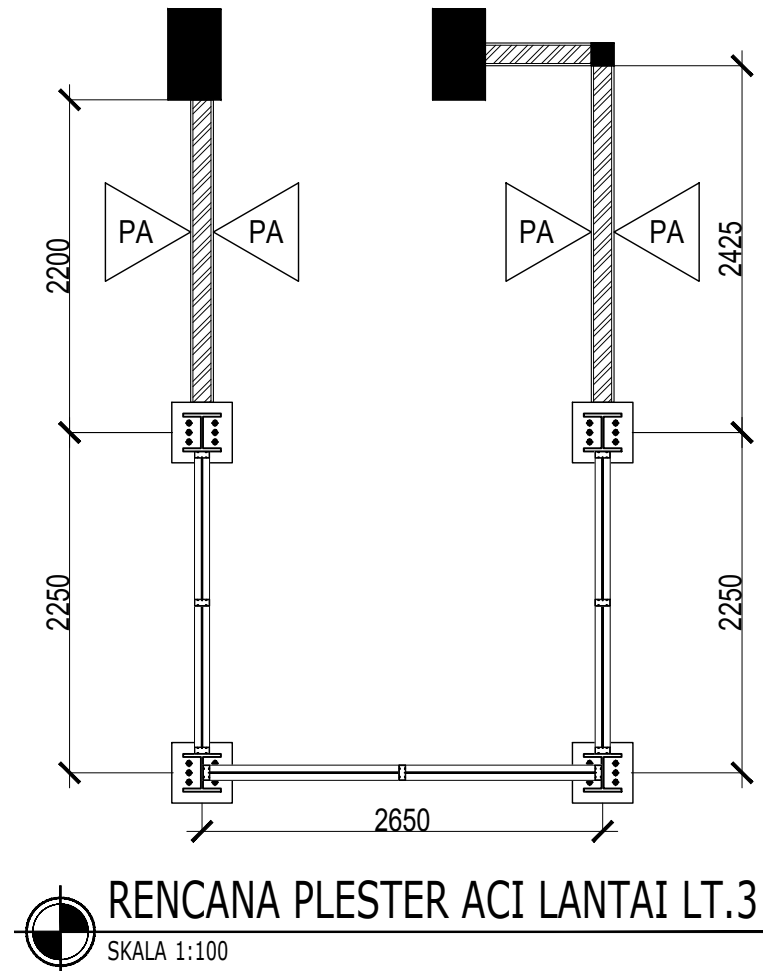

RENCANA PLESTER ACI LANTAI LT.3

SKALA 1:100

KODE	KETERANGAN
PA	Pekerjaan Plesteran dan Acian



KEMENTERIAN PENDIDIKAN TINGGI,
SAINS, DAN TEKNOLOGI

INSTITUT SENI INDONESIA YOGYAKARTA

Jl. Parangtritis Km. 6.5 Kotak Pos 1210 Yogyakarta 55001
Telp. (0274) 379133, 373659 Rektor Telp. (0274) 371233 Fax (0274) 371233,
379133

PEKERJAAN

PERENCANA PENGADAAN LIFT ISI
YOGYAKARTA

LOKASI

INSTITUT SENI INDONESIA YOGYAKARTA
Jl. Parangtritis Km. 6.5, Sewon, Bantul,
Yogyakarta

TAHUN ANGGARAN

2025

MENYETUJUI

PEJABAT PEMBUAT KOMITMEN

SETYANTO PUTRO, S.E., M.H.

NIP. 19690118 199503 1 003

MENGETAHUI

KOORDINATOR PTP

Dr. Dra. Suryati, M.Hum.

NIP. 19640901 200604 2 001

KONSULTAN PERENCANA


PT. NAVARA CIPTA DESAIN

DEPPY DWI PRASETIO, ST., MT.


DIREKTUR UTAMA

KETERANGAN


JUDUL GAMBAR		SKALA
KODE	NOMOR	JUMLAH

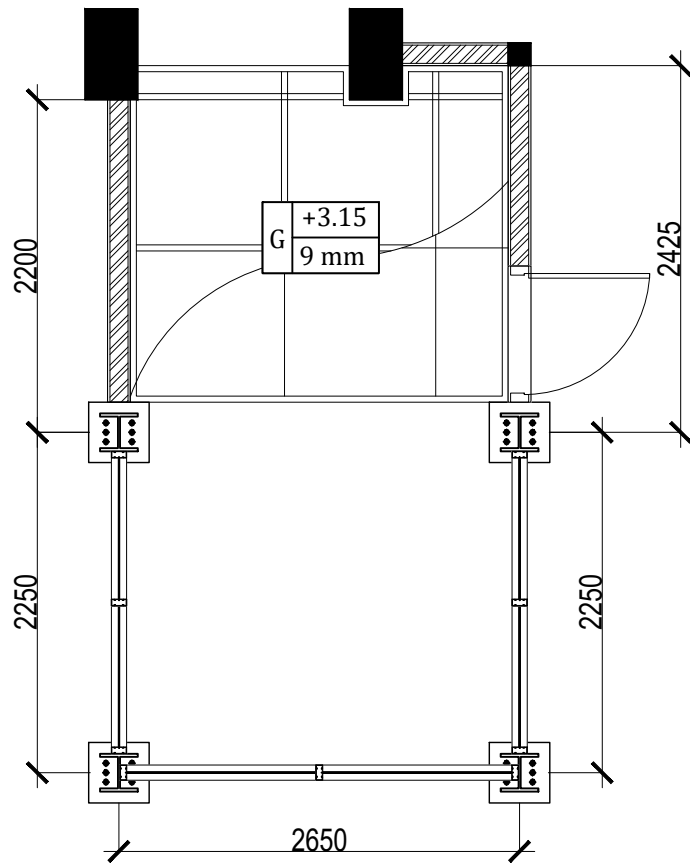

RENCANA PLAFOND LANTAI LT.1
SKALA 1:100

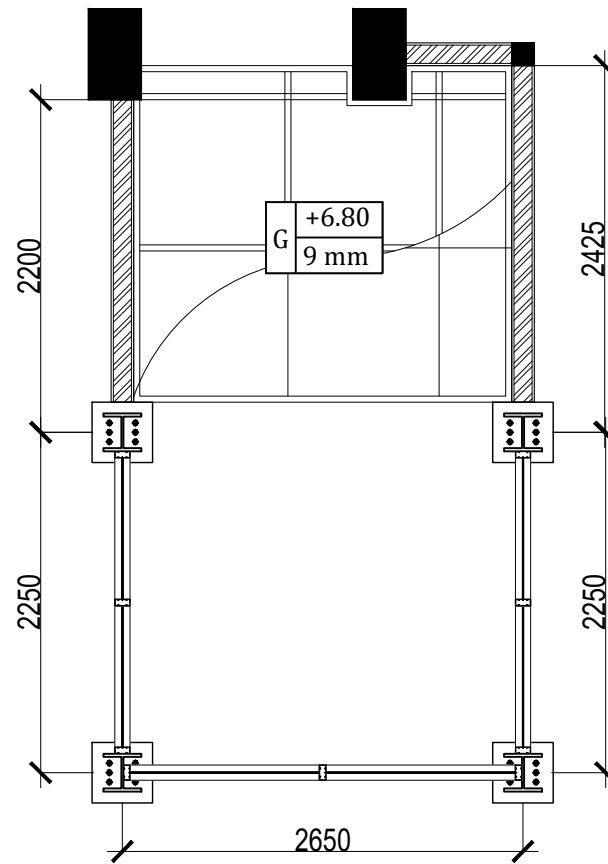

RENCANA PLAFOND LANTAI LT.2
SKALA 1:100

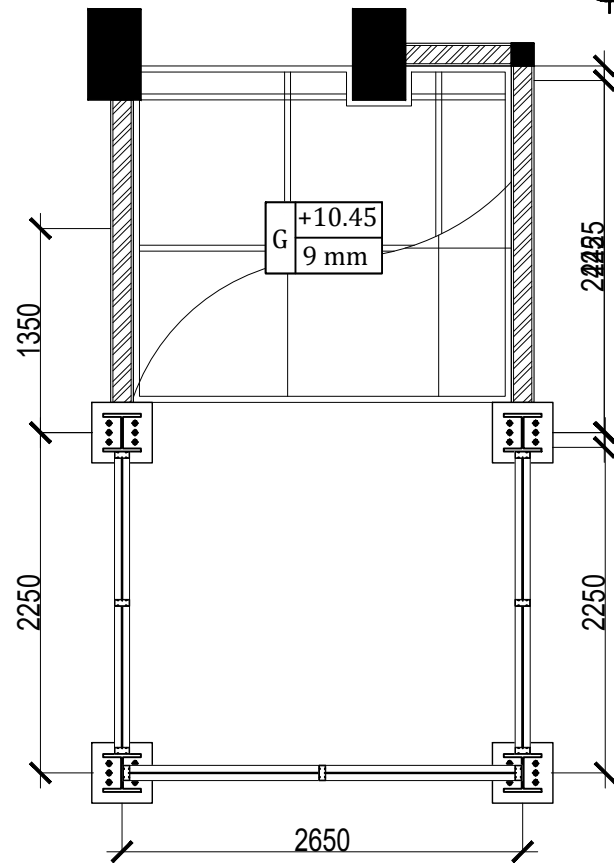

RENCANA PLAFOND LANTAI LT.3
SKALA 1:100

KODE	KETERANGAN
G	Plafond Gypsum Board tebal 9 mm



KEMENTERIAN PENDIDIKAN TINGGI,
SAINS, DAN TEKNOLOGI
INSTITUT SENI INDONESIA YOGYAKARTA
Jl. Parangtritis Km. 6.5 Kotak Pos 1210 Yogyakarta 55001
Telp. (0274) 379133, 373659 Rektor Telp. (0274) 371233 Fax (0274) 371233, 379133

PEKERJAAN

PERENCANA PENGADAAN LIFT ISI
YOGYAKARTA

LOKASI

INSTITUT SENI INDONESIA YOGYAKARTA
Jl. Parangtritis Km. 6.5, Sewon, Bantul,
Yogyakarta

TAHUN ANGGARAN

2025

MENYETUJUI

PEJABAT PEMBUAT KOMITMEN

SETYANTO PUTRO, S.E., M.H.
NIP. 19690118 199503 1 003

MENGETAHUI

KOORDINATOR PTP


Dr. Dra. Suryati, M.Hum.
NIP. 19640901 200604 2 001

KONSULTAN PERENCANA
PT. NAVARA CIPTA DESAIN


DEPPY DWI PRASETIO, ST., MT.
DIREKTUR UTAMA

KETERANGAN


JUDUL GAMBAR		SKALA
KODE	NOMOR	JUMLAH

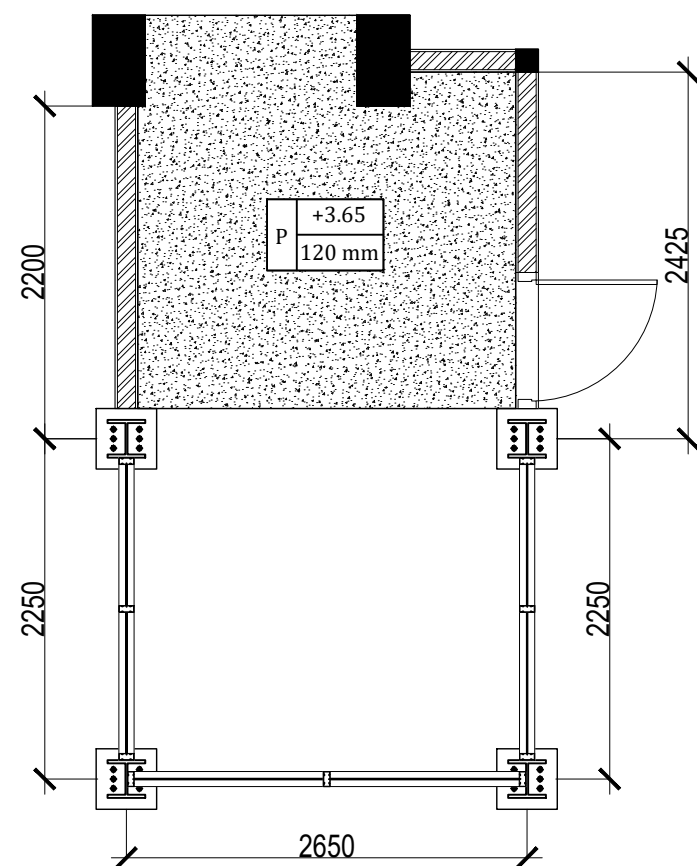

RENCANA PLAT LANTAI LT.1
SKALA 1:100

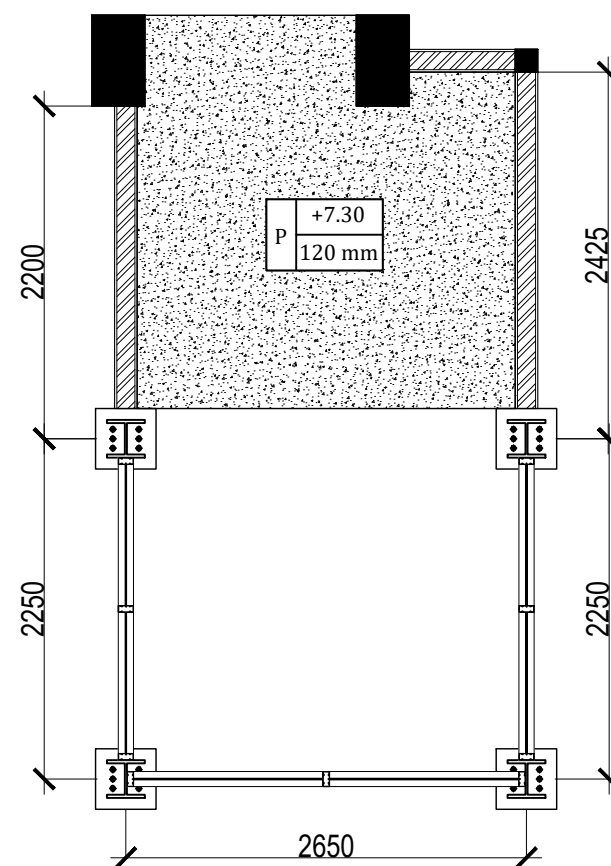

RENCANA PLAT LANTAI LT.2
SKALA 1:100

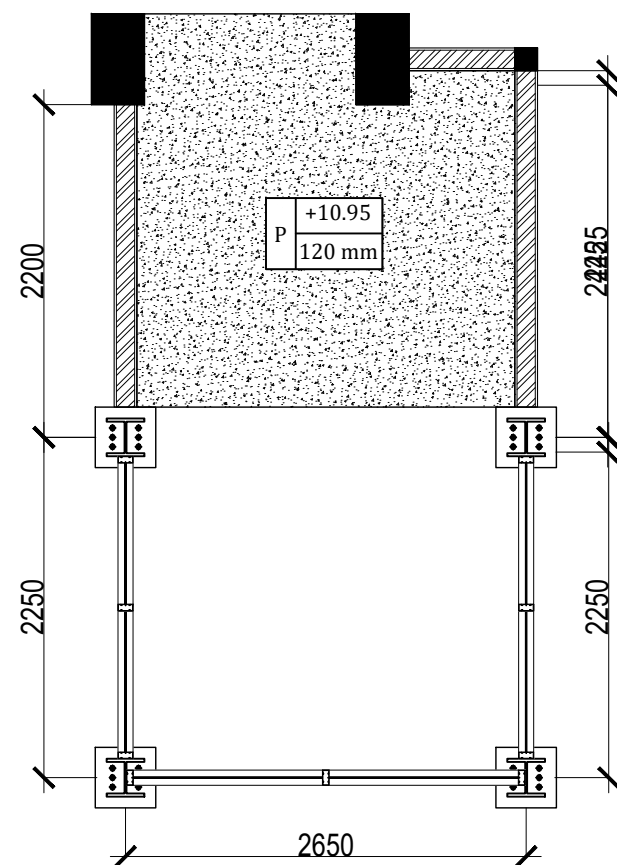

RENCANA PLAT LANTAI LT.3
SKALA 1:100

KODE	KETERANGAN
P	Plat Lantai Tebal 120 mm



KEMENTERIAN PENDIDIKAN TINGGI,
SAINS, DAN TEKNOLOGI
INSTITUT SENI INDONESIA YOGYAKARTA
Jl. Parangtritis Km. 6.5 Kotak Pos 1210 Yogyakarta 55001
Telp. (0274) 379133, 373659 Rektor Telp. (0274) 371233 Fax (0274) 371233,
379133

PEKERJAAN

PERENCANA PENGADAAN LIFT ISI
YOGYAKARTA

LOKASI

INSTITUT SENI INDONESIA YOGYAKARTA
Jl. Parangtritis Km. 6.5, Sewon, Bantul,
Yogyakarta

TAHUN ANGGARAN

2025

MENYETUJUI

PEJABAT PEMBUAT KOMITMEN

SETYANTO PUTRO, S.E., M.H.
NIP. 19690118 199503 1 003

MENGETAHUI

KOORDINATOR PTP

Dr. Dra. Suryati, M.Hum.
NIP. 19640901 200604 2 001


KONSULTAN PERENCANA

PT. NAVARA CIPTA DESAIN


DEPPY DWI PRASETIO, ST., MT.
DIREKTUR UTAMA

KETERANGAN


JUDUL GAMBAR		SKALA
KODE	NOMOR	JUMLAH

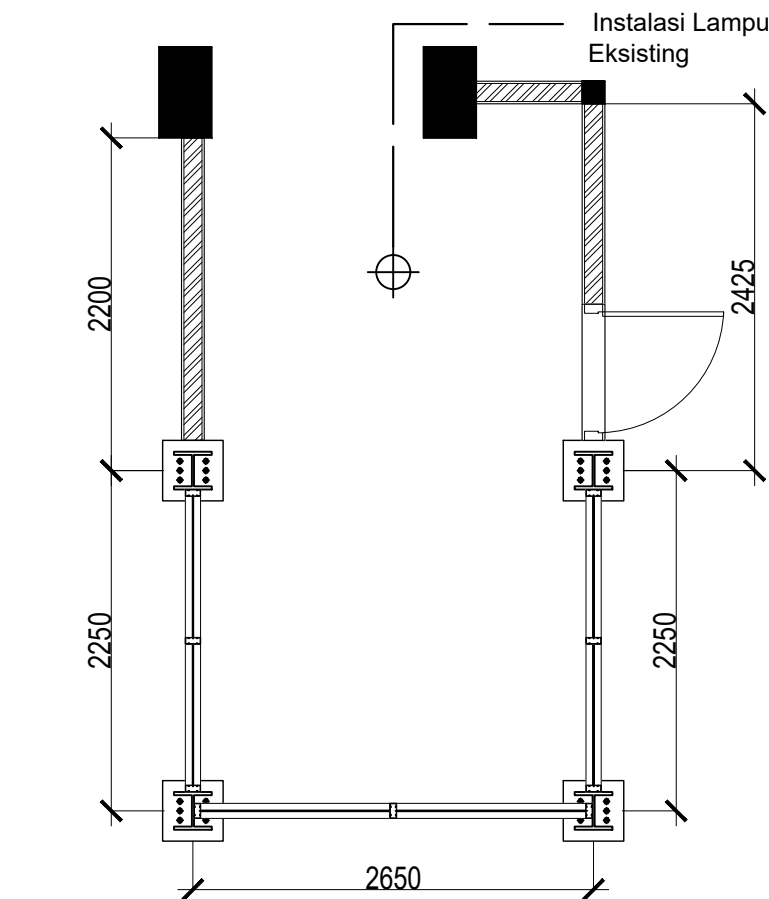

RENCANA ELEKTRIKAL LANTAI LT.1
SKALA 1:100

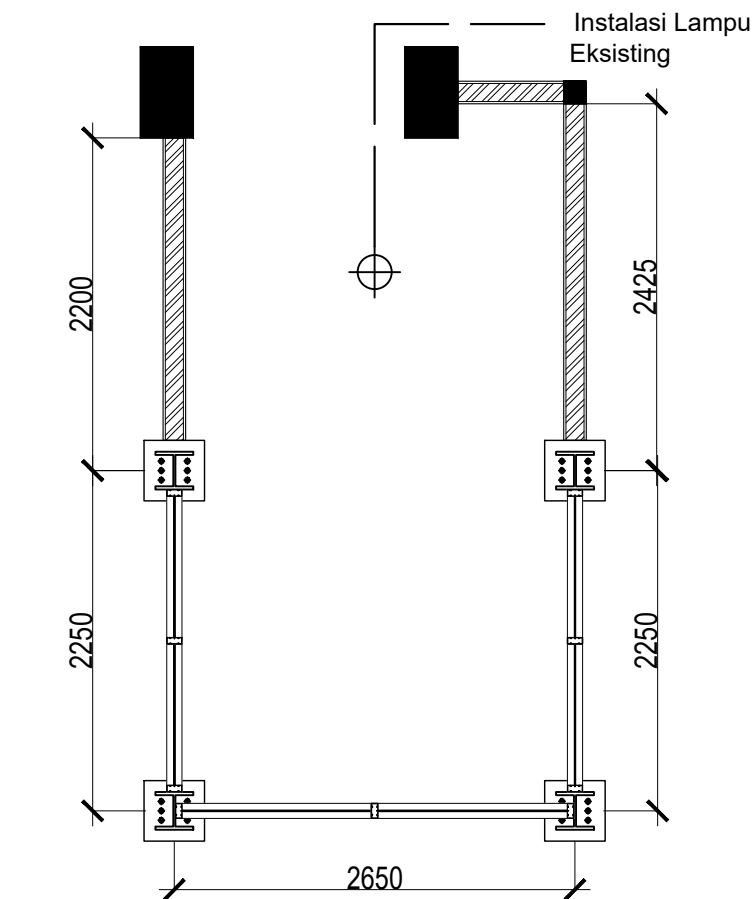

RENCANA ELEKTRIKAL LANTAI LT.2
SKALA 1:100

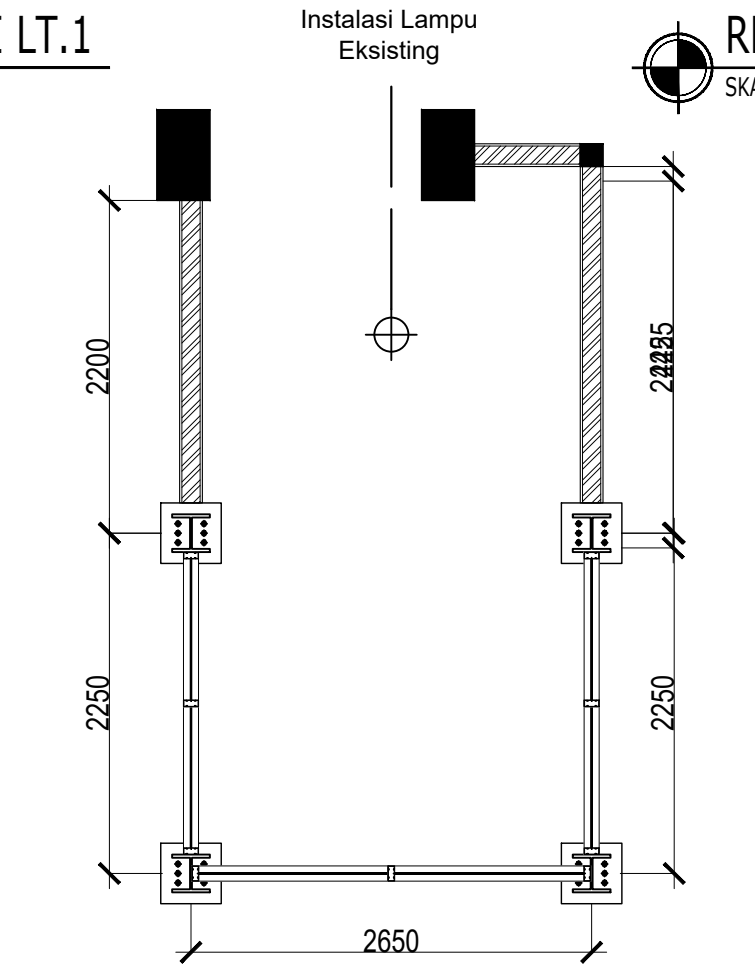

RENCANA ELEKTRIKAL LANTAI LT.3
SKALA 1:100

KODE	KETERANGAN
⊕	Lampu Downlight Inbow 19 watt



KEMENTERIAN PENDIDIKAN TINGGI,
SAINS, DAN TEKNOLOGI
INSTITUT SENI INDONESIA YOGYAKARTA
Jl. Parangtritis Km. 6.5 Kotak Pos 1210 Yogyakarta 55001
Telp. (0274) 379133, 373659 Rektor Telp. (0274) 371233 Fax (0274) 371233, 379133

PEKERJAAN

PERENCANA PENGADAAN LIFT ISI
YOGYAKARTA

LOKASI

INSTITUT SENI INDONESIA YOGYAKARTA
Jl. Parangtritis Km. 6.5, Sewon, Bantul,
Yogyakarta

TAHUN ANGGARAN

2025

MENYETUJUI

PEJABAT PEMBUAT KOMITMEN

SETYANTO PUTRO, S.E., M.H.
NIP. 19690118 199503 1 003

MENGETAHUI

KOORDINATOR PTP

Dr. Dra. Suryati, M.Hum.
NIP. 19640901 200604 2 001

KONSULTAN PERENCANA


PT. NAVARA CIPTA DESAIN

DEPPY DWI PRASETIO, ST., MT.
DIREKTUR UTAMA

KETERANGAN

JUDUL GAMBAR	SKALA	
KODE	NOMOR	JUMLAH

Dari MDP Lantai 1

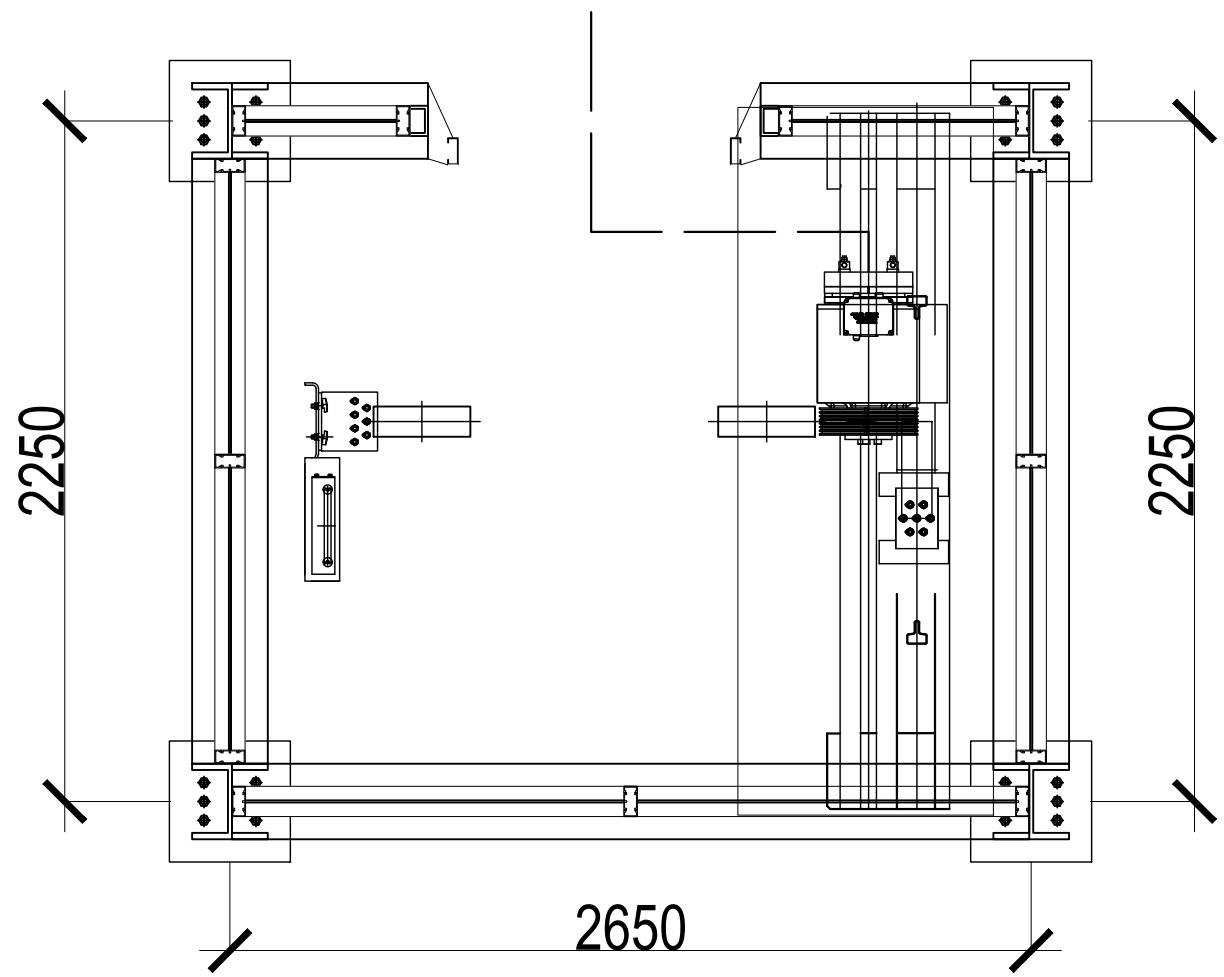


RENCANA KELISTRIKAN R. MESIN

SKALA 1 : 25




KEMENTERIAN PENDIDIKAN TINGGI,
SAINS, DAN TEKNOLOGI
INSTITUT SENI INDONESIA YOGYAKARTA
Jl. Parangtritis Km. 6.5 Kotak Pos 1210 Yogyakarta 55001
Telp. (0274) 379133, 373659 Rektor Telp. (0274) 371233 Fax (0274) 371233,
379133

PEKERJAAN		
PERENCANA PENGADAAN LIFT ISI YOGYAKARTA		
LOKASI		
INSTITUT SENI INDONESIA YOGYAKARTA Jl. Parangtritis Km. 6.5, Sewon, Bantul, Yogyakarta		
TAHUN ANGGARAN		
2025		
MENYETUJUI		
PEJABAT PEMBUAT KOMITMEN		
SETYANTO PUTRO, S.E., M.H. NIP. 19690118 199503 1 003		
MENGETAHUI		
KOORDINATOR PTP		
Dr. Dra. Suryati, M.Hum. NIP. 19640901 200604 2 001		
KONSULTAN PERENCANA		
PT. NAVARA CIPTA DESAIN		
DEPPY DWI PRASETIO, ST., MT. DIREKTUR UTAMA		
KETERANGAN		
JUDUL GAMBAR		SKALA
KODE	NOMOR	JUMLAH

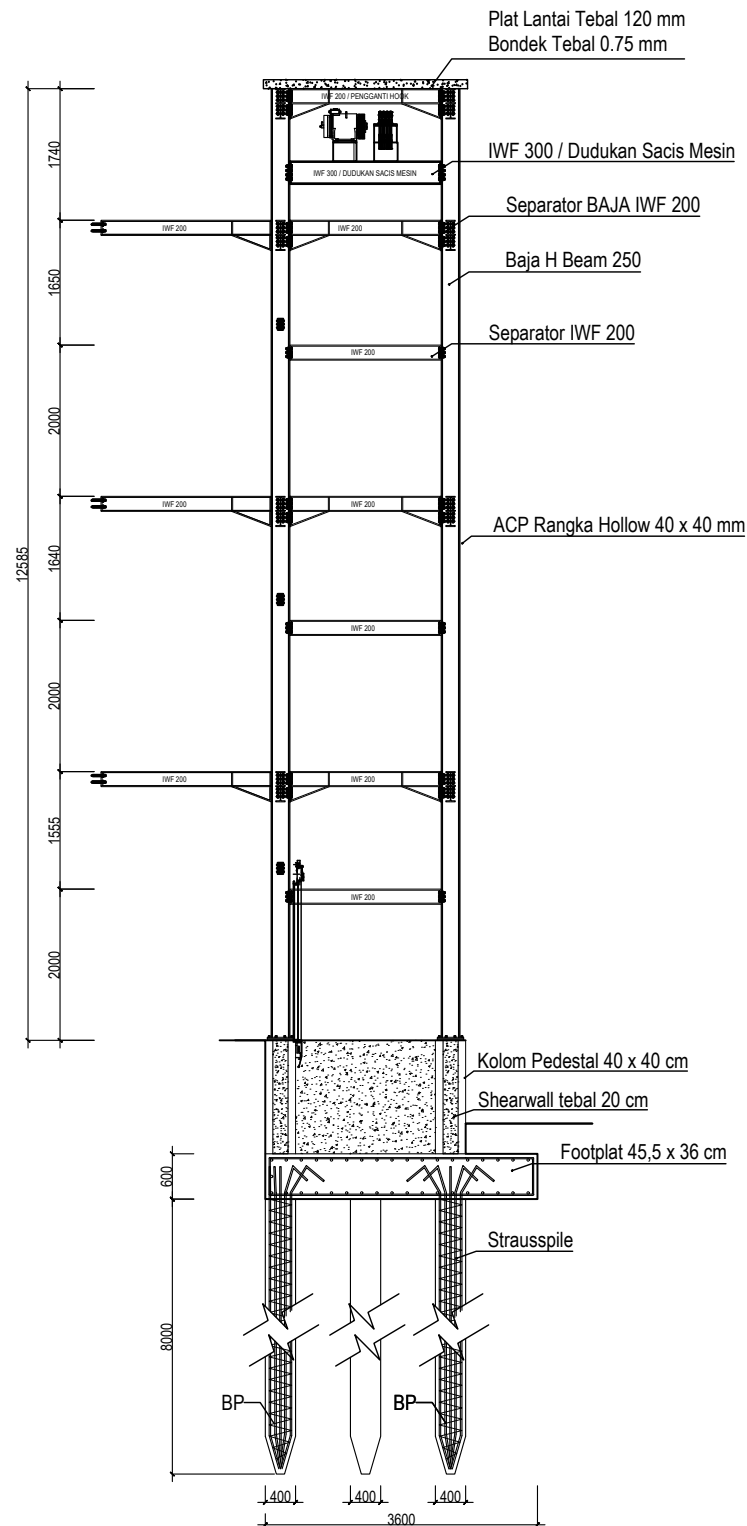

RENCANA STRUKTUR BAJA
SKALA 1:100

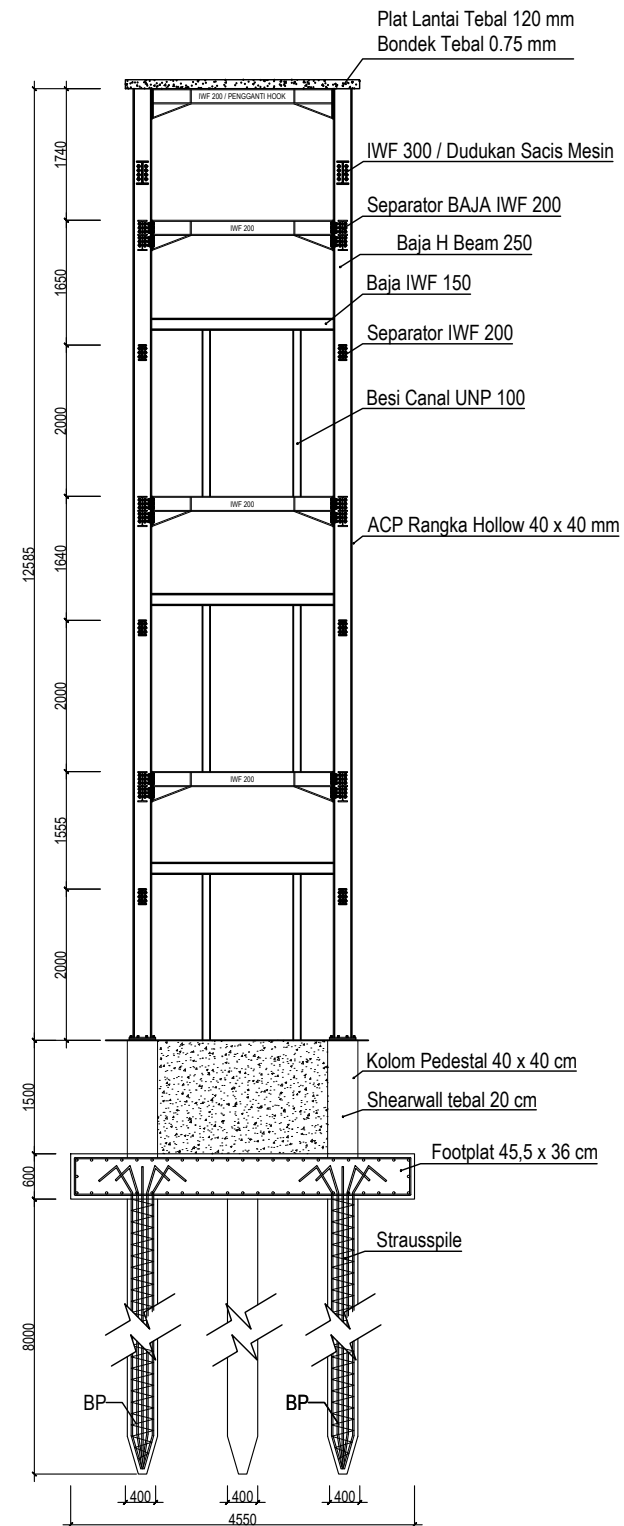

RENCANA STRUKTUR BAJA
SKALA 1:100



KEMENTERIAN PENDIDIKAN TINGGI,
SAINS, DAN TEKNOLOGI
INSTITUT SENI INDONESIA YOGYAKARTA
Jl. Parangtritis Km. 6.5 Kotak Pos 1210 Yogyakarta 55001
Telp. (0274) 379133, 373659 Rektor Telp. (0274) 371233 Fax (0274) 371233,
379133

PEKERJAAN

PERENCANA PENGADAAN LIFT ISI
YOGYAKARTA

LOKASI

INSTITUT SENI INDONESIA YOGYAKARTA
Jl. Parangtritis Km. 6.5, Sewon, Bantul,
Yogyakarta

TAHUN ANGGARAN

2025

MENYETUJUI

PEJABAT PEMBUAT KOMITMEN

SETYANTO PUTRO, S.E., M.H.
NIP. 19690118 199503 1 003

MENGETAHUI

KOORDINATOR PTP

Dr. Dra. Suryati, M.Hum.
NIP. 19640901 200604 2 001


KONSULTAN PERENCANA

PT. NAVARA CIPTA DESAIN


DEPPY DWI PRASETIO, ST., MT.
DIREKTUR UTAMA

KETERANGAN

JUDUL GAMBAR		SKALA
KODE	NOMOR	JUMLAH

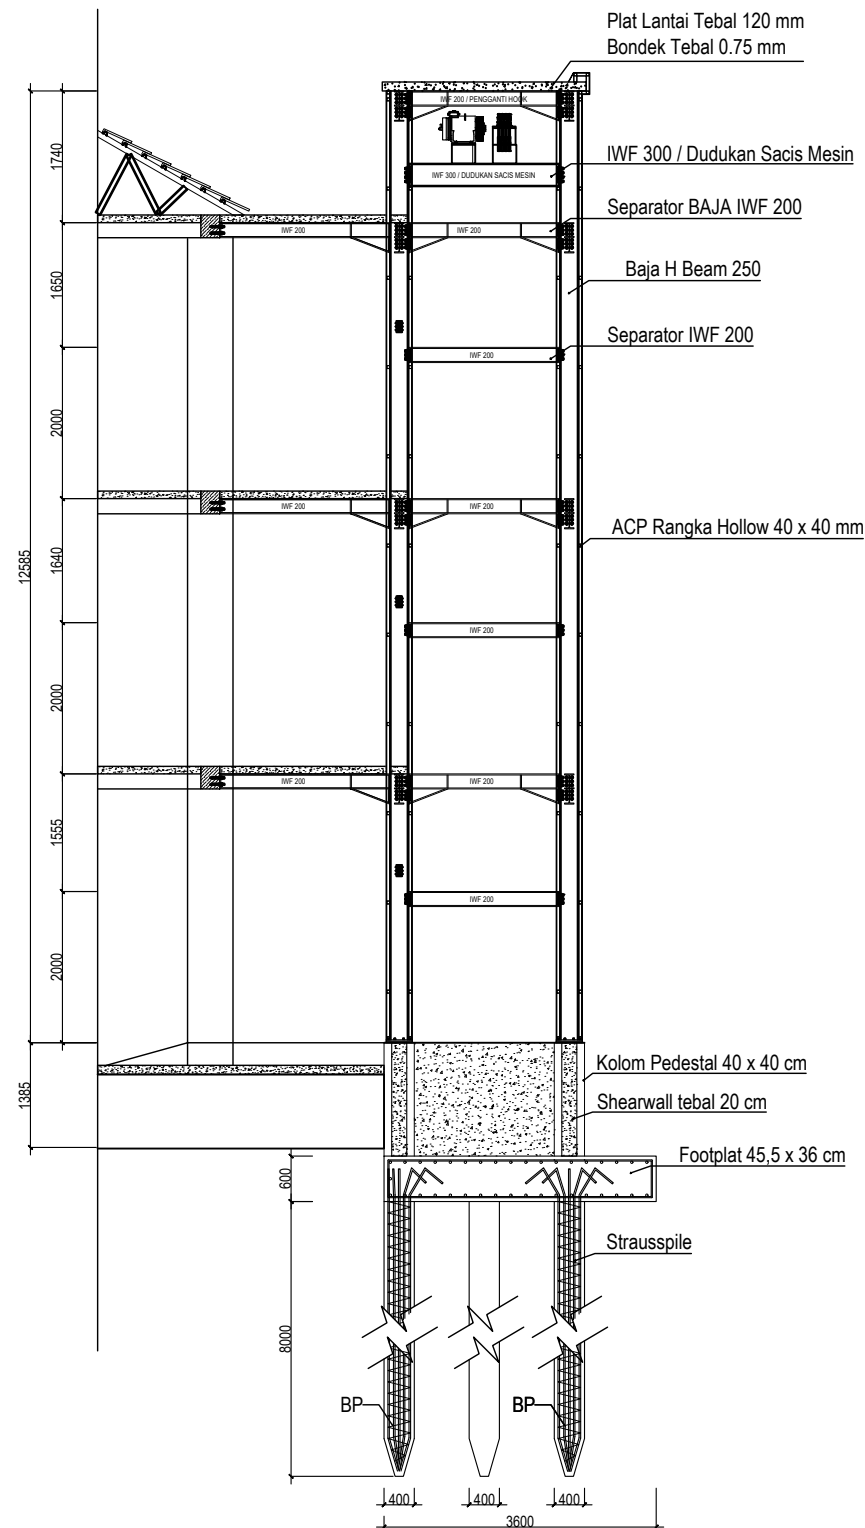

POTONGAN B - B
SKALA 1:100

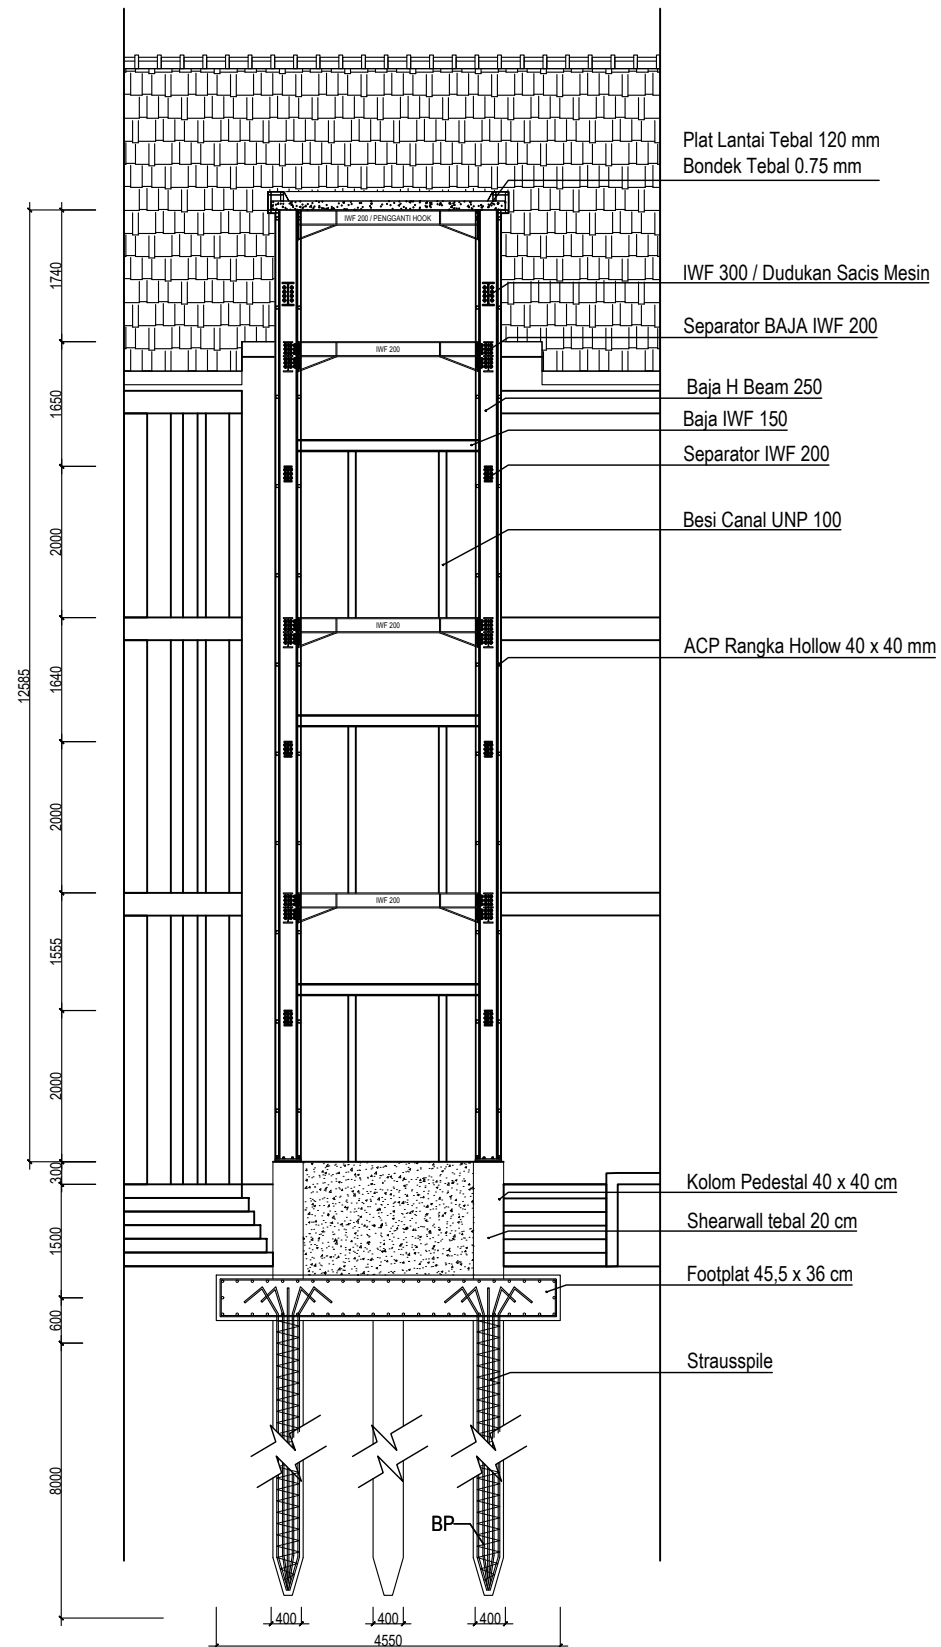

POTONGAN A - A
SKALA 1:100



KEMENTERIAN PENDIDIKAN TINGGI,
SAINS, DAN TEKNOLOGI
INSTITUT SENI INDONESIA YOGYAKARTA
Jl. Parangtritis Km. 6.5 Kotak Pos 1210 Yogyakarta 55001
Telp. (0274) 379133, 373659 Rektor Telp. (0274) 371233 Fax (0274) 371233, 379133

PEKERJAAN

PERENCANA PENGADAAN LIFT ISI
YOGYAKARTA

LOKASI

INSTITUT SENI INDONESIA YOGYAKARTA
Jl. Parangtritis Km. 6.5, Sewon, Bantul,
Yogyakarta

TAHUN ANGGARAN

2025

MENYETUJUI

PEJABAT PEMBUAT KOMITMEN

SETYANTO PUTRO, S.E., M.H.
NIP. 19690118 199503 1 003

MENGETAHUI

KOORDINATOR PTP

Dr. Dra. Suryati, M.Hum.
NIP. 19640901 200604 2 001


KONSULTAN PERENCANA

PT. NAVARA CIPTA DESAIN


DEPPY DWI PRASETIO, ST., MT.
DIREKTUR UTAMA

KETERANGAN

JUDUL GAMBAR		SKALA
KODE	NOMOR	JUMLAH

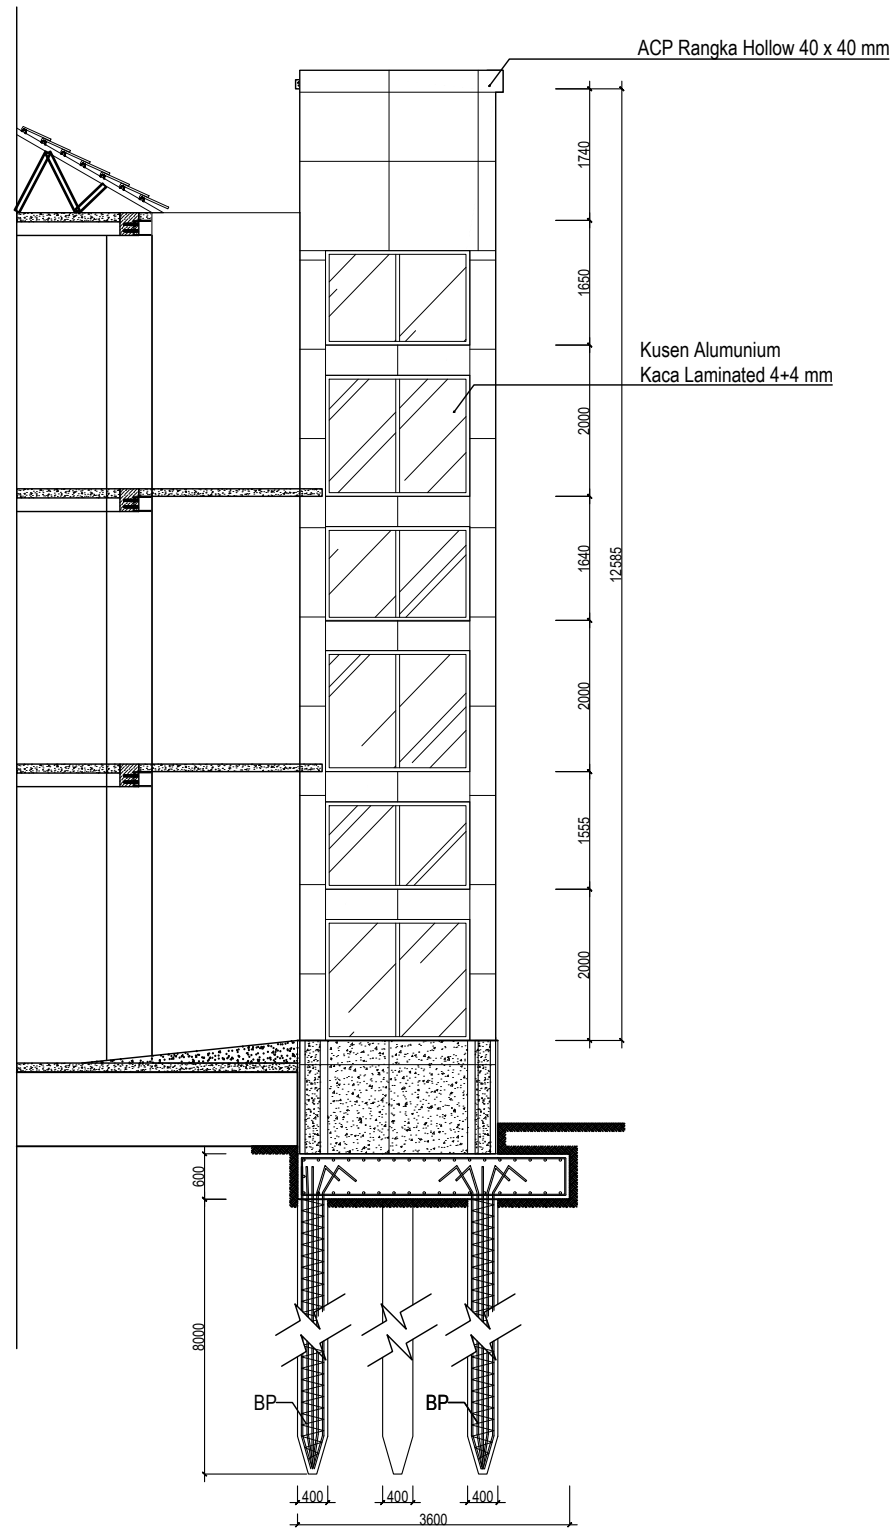

TAMPAK SAMPING
SKALA 1:100

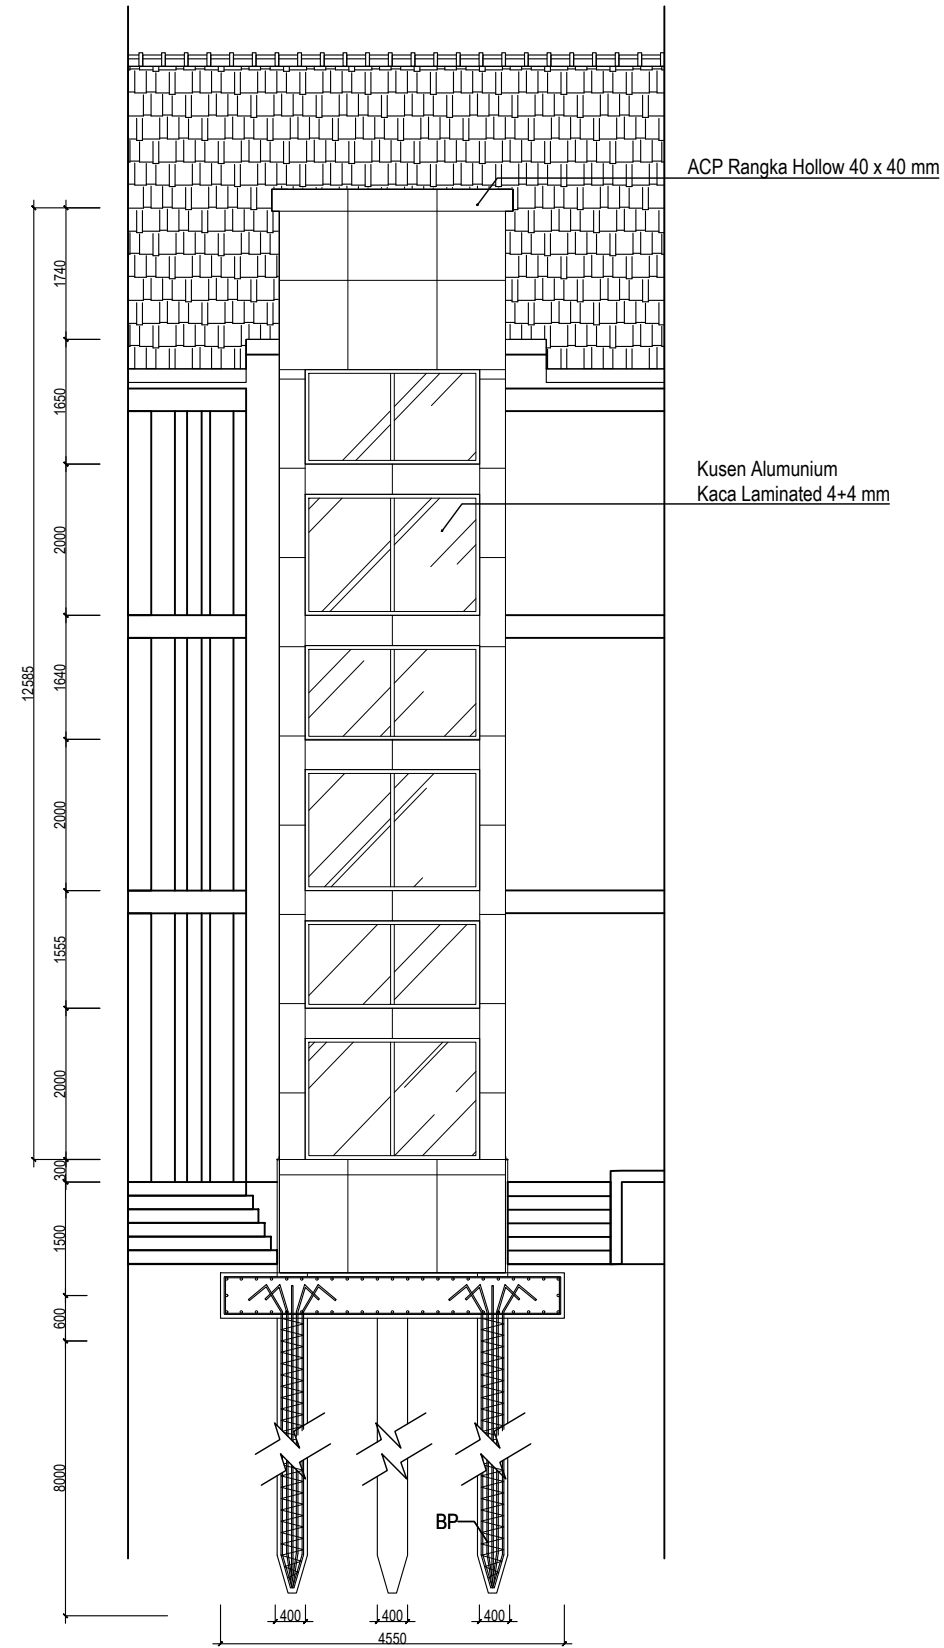

TAMPAK DEPAN
SKALA 1:100



KEMENTERIAN PENDIDIKAN TINGGI,
SAINS, DAN TEKNOLOGI
INSTITUT SENI INDONESIA YOGYAKARTA
Jl. Parangtritis Km. 6.5 Kotak Pos 1210 Yogyakarta 55001
Telp. (0274) 379133, 373659 Rektor Telp. (0274) 371233 Fax (0274) 371233, 379133

PEKERJAAN

PERENCANA PENGADAAN LIFT ISI
YOGYAKARTA

LOKASI

INSTITUT SENI INDONESIA YOGYAKARTA
Jl. Parangtritis Km. 6.5, Sewon, Bantul,
Yogyakarta

TAHUN ANGGARAN

2025

MENYETUJUI

PEJABAT PEMBUAT KOMITMEN

SETYANTO PUTRO, S.E., M.H.
NIP. 19690118 199503 1 003

MENGETAHUI

KOORDINATOR PTP

Dr. Dra. Suryati, M.Hum.
NIP. 19640901 200604 2 001


KONSULTAN PERENCANA

PT. NAVARA CIPTA DESAIN


DEPPY DWI PRASETIO, ST., MT.
DIREKTUR UTAMA

KETERANGAN

JUDUL GAMBAR		SKALA
KODE	NOMOR	JUMLAH

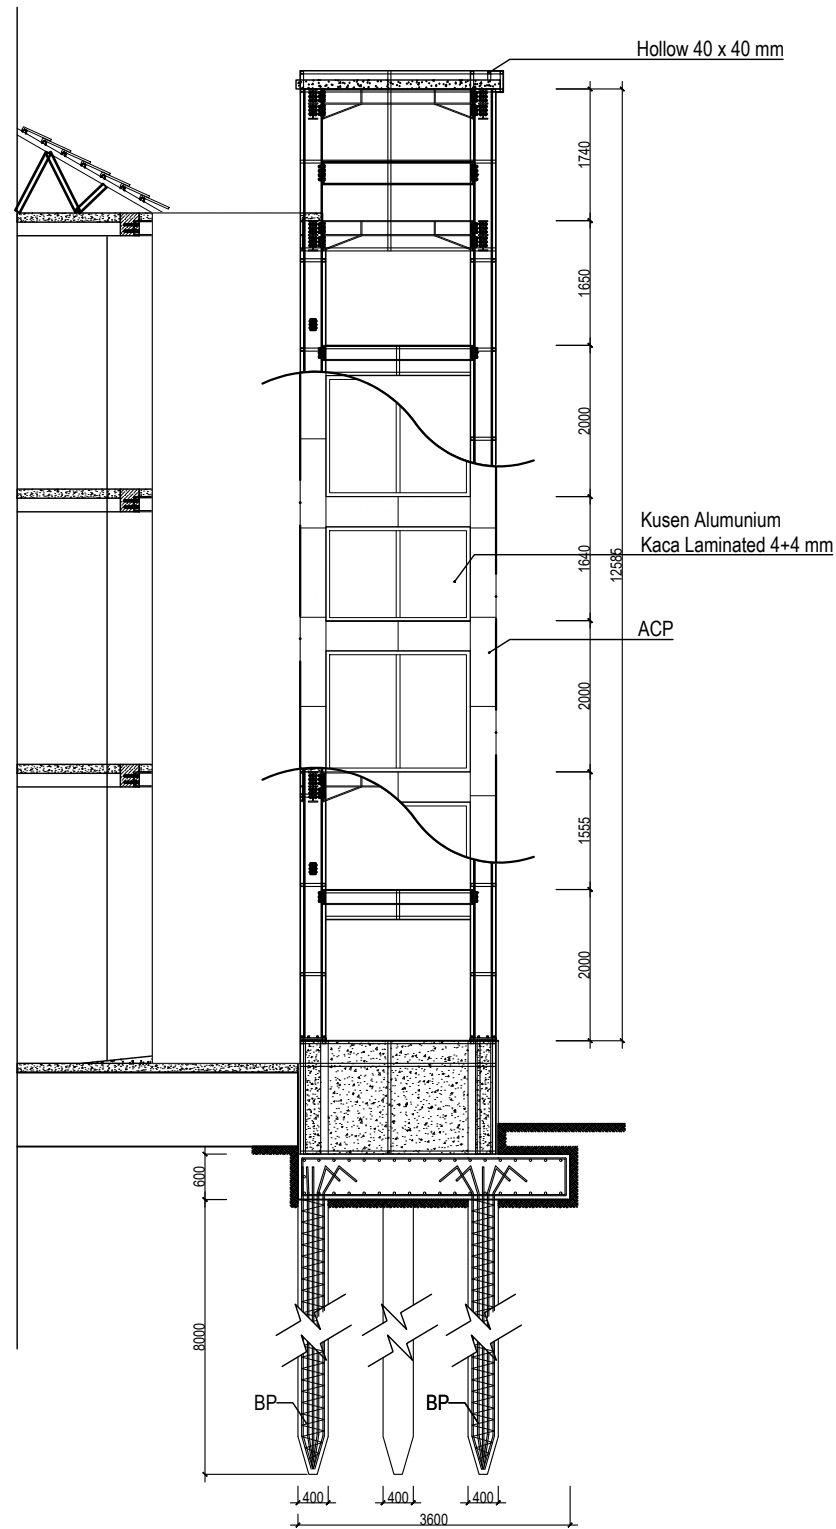

RENCANA RANGKA ACP DAN KACA
SKALA 1:100

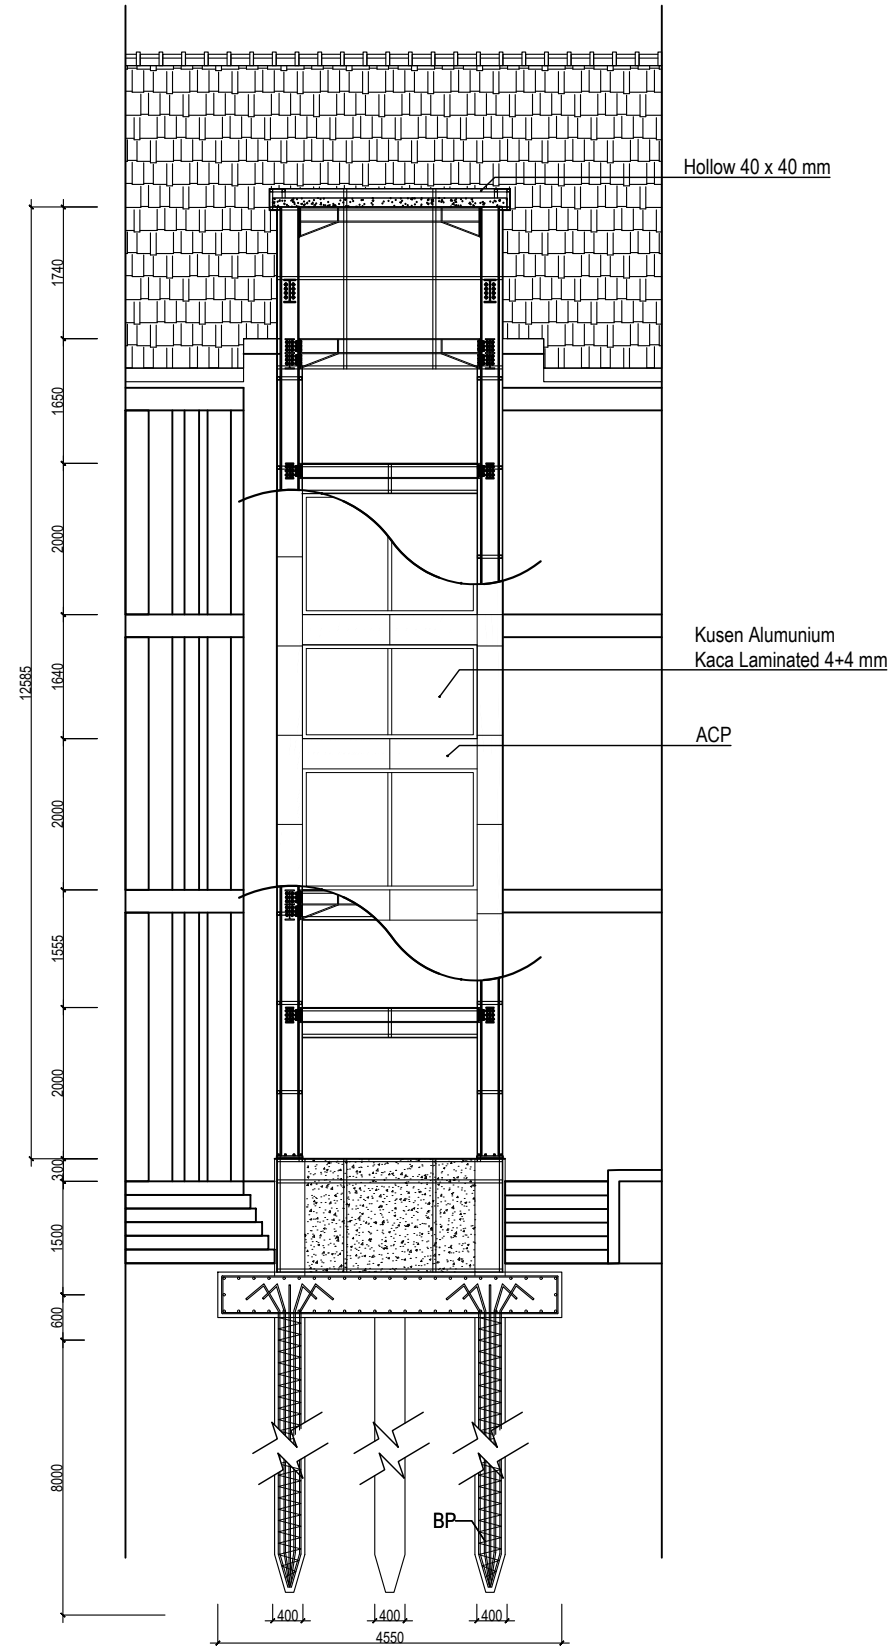

RENCANA RANGKA ACP DAN KACA
SKALA 1:100



KEMENTERIAN PENDIDIKAN TINGGI,
SAINS, DAN TEKNOLOGI
INSTITUT SENI INDONESIA YOGYAKARTA

Jl. Parangtritis Km. 6.5 Kotak Pos 1210 Yogyakarta 55001
Telp. (0274) 379133, 373659 Rektor Telp. (0274) 371233 Fax (0274) 371233,
379133

PEKERJAAN

PERENCANA PENGADAAN LIFT ISI
YOGYAKARTA

LOKASI

INSTITUT SENI INDONESIA YOGYAKARTA
Jl. Parangtritis Km. 6.5, Sewon, Bantul,
Yogyakarta

TAHUN ANGGARAN

2025

MENYETUJUI

PEJABAT PEMBUAT KOMITMEN

SETYANTO PUTRO, S.E., M.H.
NIP. 19690118 199503 1 003

MENGETAHUI

KOORDINATOR PTP

Dr. Dra. Suryati, M.Hum.
NIP. 19640901 200604 2 001


KONSULTAN PERENCANA


PT. NAVARA CIPTA DESAIN

DEPPY DWI PRASETIO, ST., MT.
DIREKTUR UTAMA

KETERANGAN

JUDUL GAMBAR		SKALA
KODE	NOMOR	JUMLAH

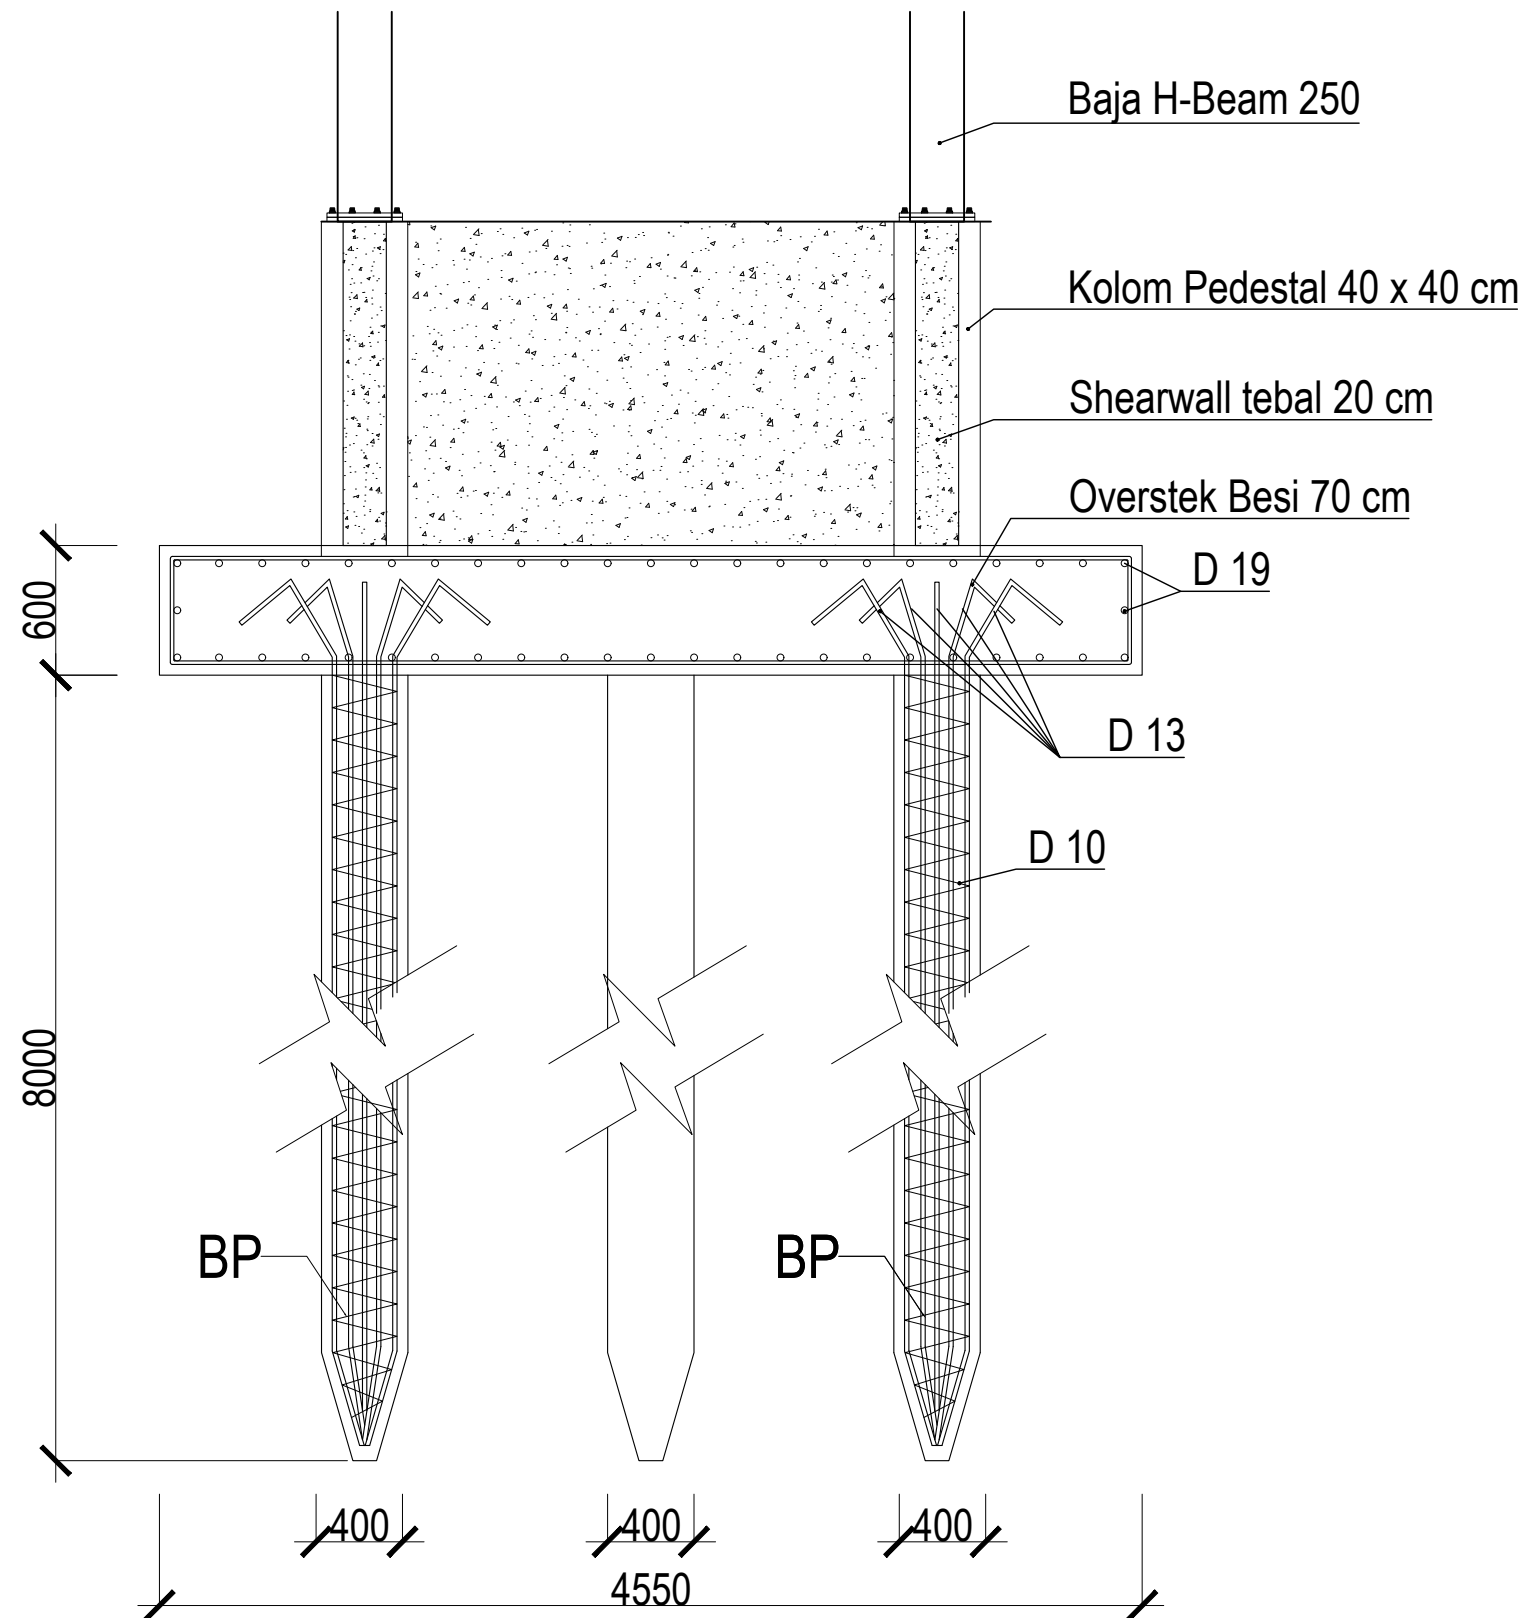

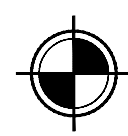 **DETAIL PONDASI**
SKALA 1:100



KEMENTERIAN PENDIDIKAN TINGGI,
SAINS, DAN TEKNOLOGI
INSTITUT SENI INDONESIA YOGYAKARTA
Jl. Parangtritis Km. 6.5 Kotak Pos 1210 Yogyakarta 55001
Telp. (0274) 379133, 373659 Rektor Telp. (0274) 371233 Fax (0274) 371233, 379133

PEKERJAAN		
PERENCANA PENGADAAN LIFT ISI YOGYAKARTA		
LOKASI		
INSTITUT SENI INDONESIA YOGYAKARTA Jl. Parangtritis Km. 6.5, Sewon, Bantul, Yogyakarta		
TAHUN ANGGARAN		
2025		
MENYETUJUI		
PEJABAT PEMBUAT KOMITMEN		
SETYANTO PUTRO, S.E., M.H. NIP. 19690118 199503 1 003		
MENGETAHUI		
KOORDINATOR PTP		
Dr. Dra. Suryati, M.Hum. NIP. 19640901 200604 2 001		
KONSULTAN PERENCANA		
PT. NAVARA CIPTA DESAIN		
DEPPY DWI PRASETIO, ST., MT. DIREKTUR UTAMA		
KETERANGAN		
JUDUL GAMBAR		SKALA
KODE	NOMOR	JUMLAH

PEKERJAAN

PERENCANA PENGADAAN LIFT ISI
YOGYAKARTA

LOKASI

INSTITUT SENI INDONESIA YOGYAKARTA
Jl. Parangtritis Km. 6.5, Sewon, Bantul,
Yogyakarta

TAHUN ANGGARAN

2025

MENYETUJUI

PEJABAT PEMBUAT KOMITMEN

SETYANTO PUTRO, S.E., M.H.
NIP. 19690118 199503 1 003

MENGETAHUI

KOORDINATOR PTP

Dr. Dra. Suryati, M.Hum.
NIP. 19640901 200604 2 003



KONSULTAN PERENCANA

PT. NAVARA CIPTA DESAIN

DEPPY DWI PRASETIO, ST., MT.
DIREKTUR UTAMA



KETERANGAN

JUDUL GAMBAR		SKALA
KODE	NOMOR	JUMLAH

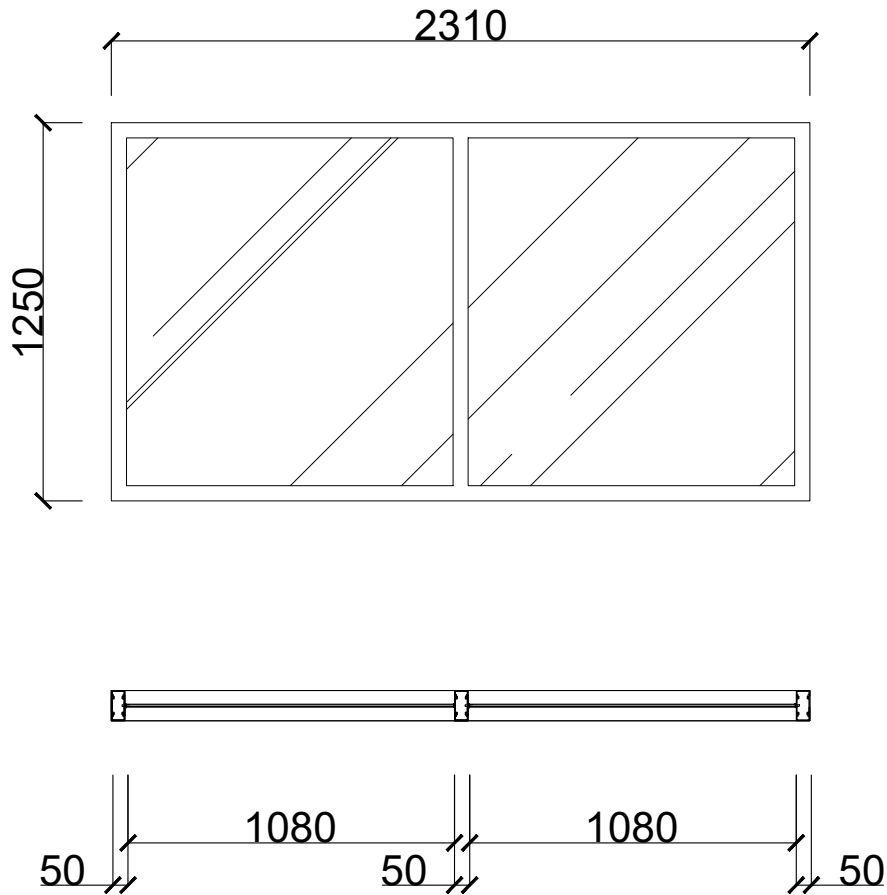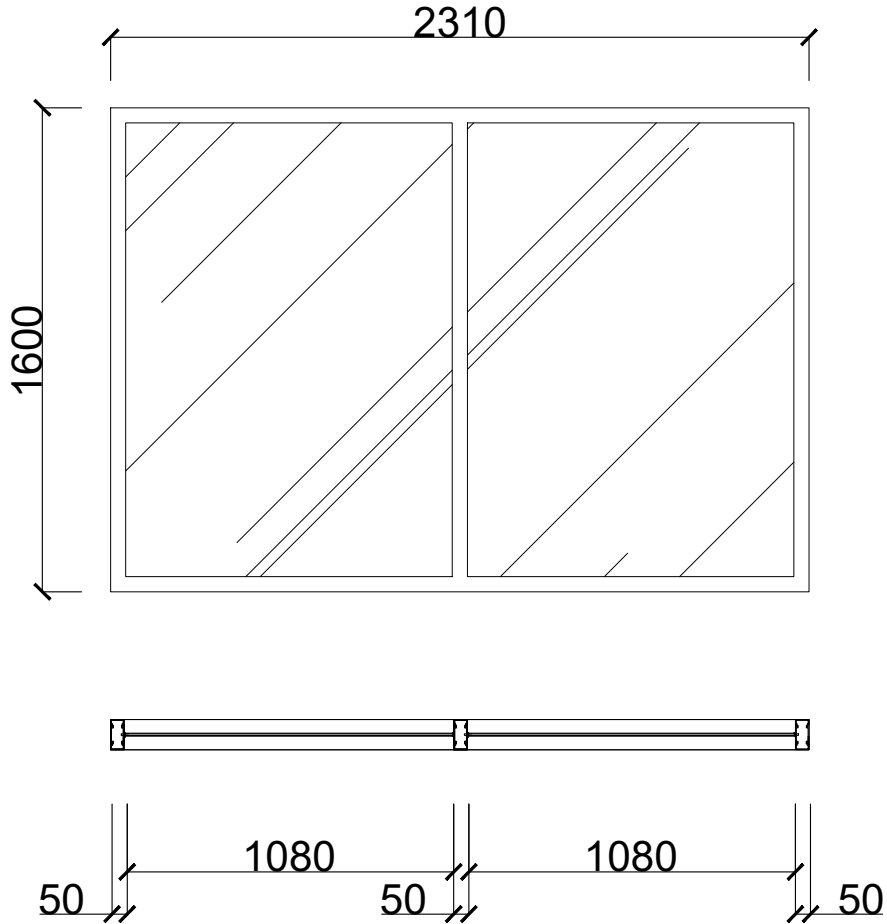TIPE	KACA	TIPE	KACA
			
JUMLAH	9 BUAH	JUMLAH	9 BUAH
HARDWARE	KUSEN = Alumunium KACA = Kaca Laminated 4 + 4 mm ASESORIS = -	HARDWARE	KUSEN = Alumunium KACA = Kaca Laminated 4 + 4 mm ASESORIS = -



 DETAIL KACA
SKALA 1 : 25

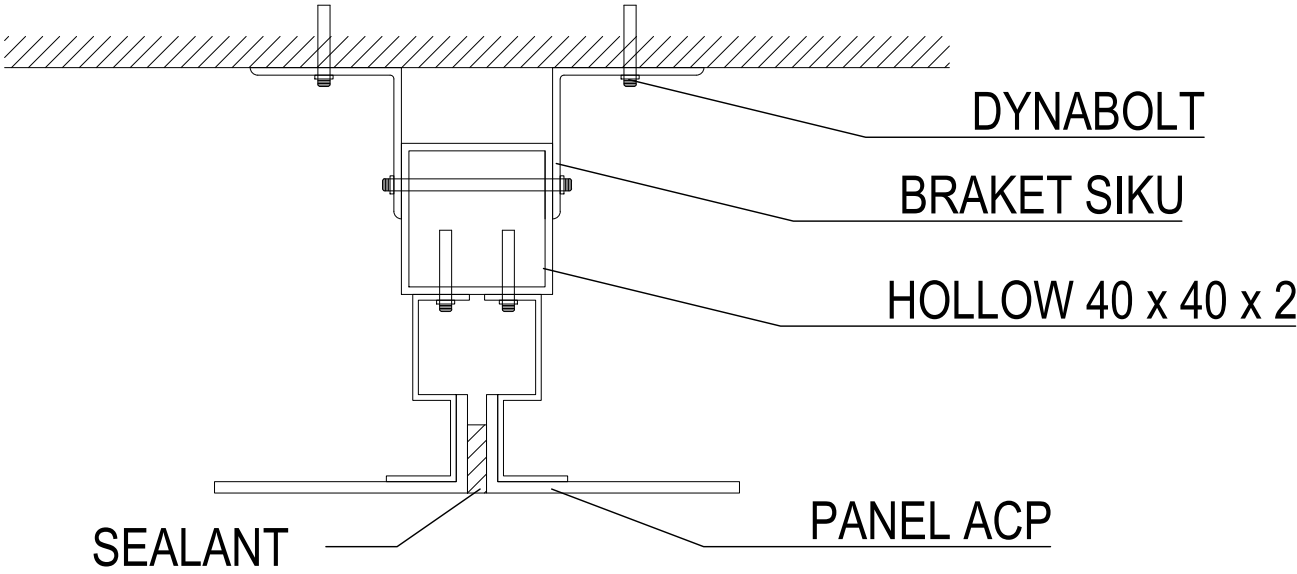

DETAIL PEMASANGAN ACP

SKALA 1 : 25



KEMENTERIAN PENDIDIKAN TINGGI,
SAINS, DAN TEKNOLOGI

INSTITUT SENI INDONESIA YOGYAKARTA

Jl. Parangtritis Km. 6.5 Kotak Pos 1210 Yogyakarta 55001
Telp. (0274) 379133, 373659 Rektor Telp. (0274) 371233 Fax (0274) 371233,
379133

PEKERJAAN

PERENCANA PENGADAAN LIFT ISI
YOGYAKARTA

LOKASI

INSTITUT SENI INDONESIA YOGYAKARTA
Jl. Parangtritis Km. 6.5, Sewon, Bantul,
Yogyakarta

TAHUN ANGGARAN

2025

MENYETUJUI

PEJABAT PEMBUAT KOMITMEN

SETYANTO PUTRO, S.E., M.H.
NIP. 19690118 199503 1 003

MENGETAHUI

KOORDINATOR PTP

Dr. Dra. Suryati, M.Hum.
NIP. 19640901 200604 2 001


KONSULTAN PERENCANA


PT. NAVARA CIPTA DESAIN

DEPPY DWI PRASETIO, ST., MT.
DIREKTUR UTAMA

KETERANGAN

JUDUL GAMBAR		SKALA
KODE	NOMOR	JUMLAH

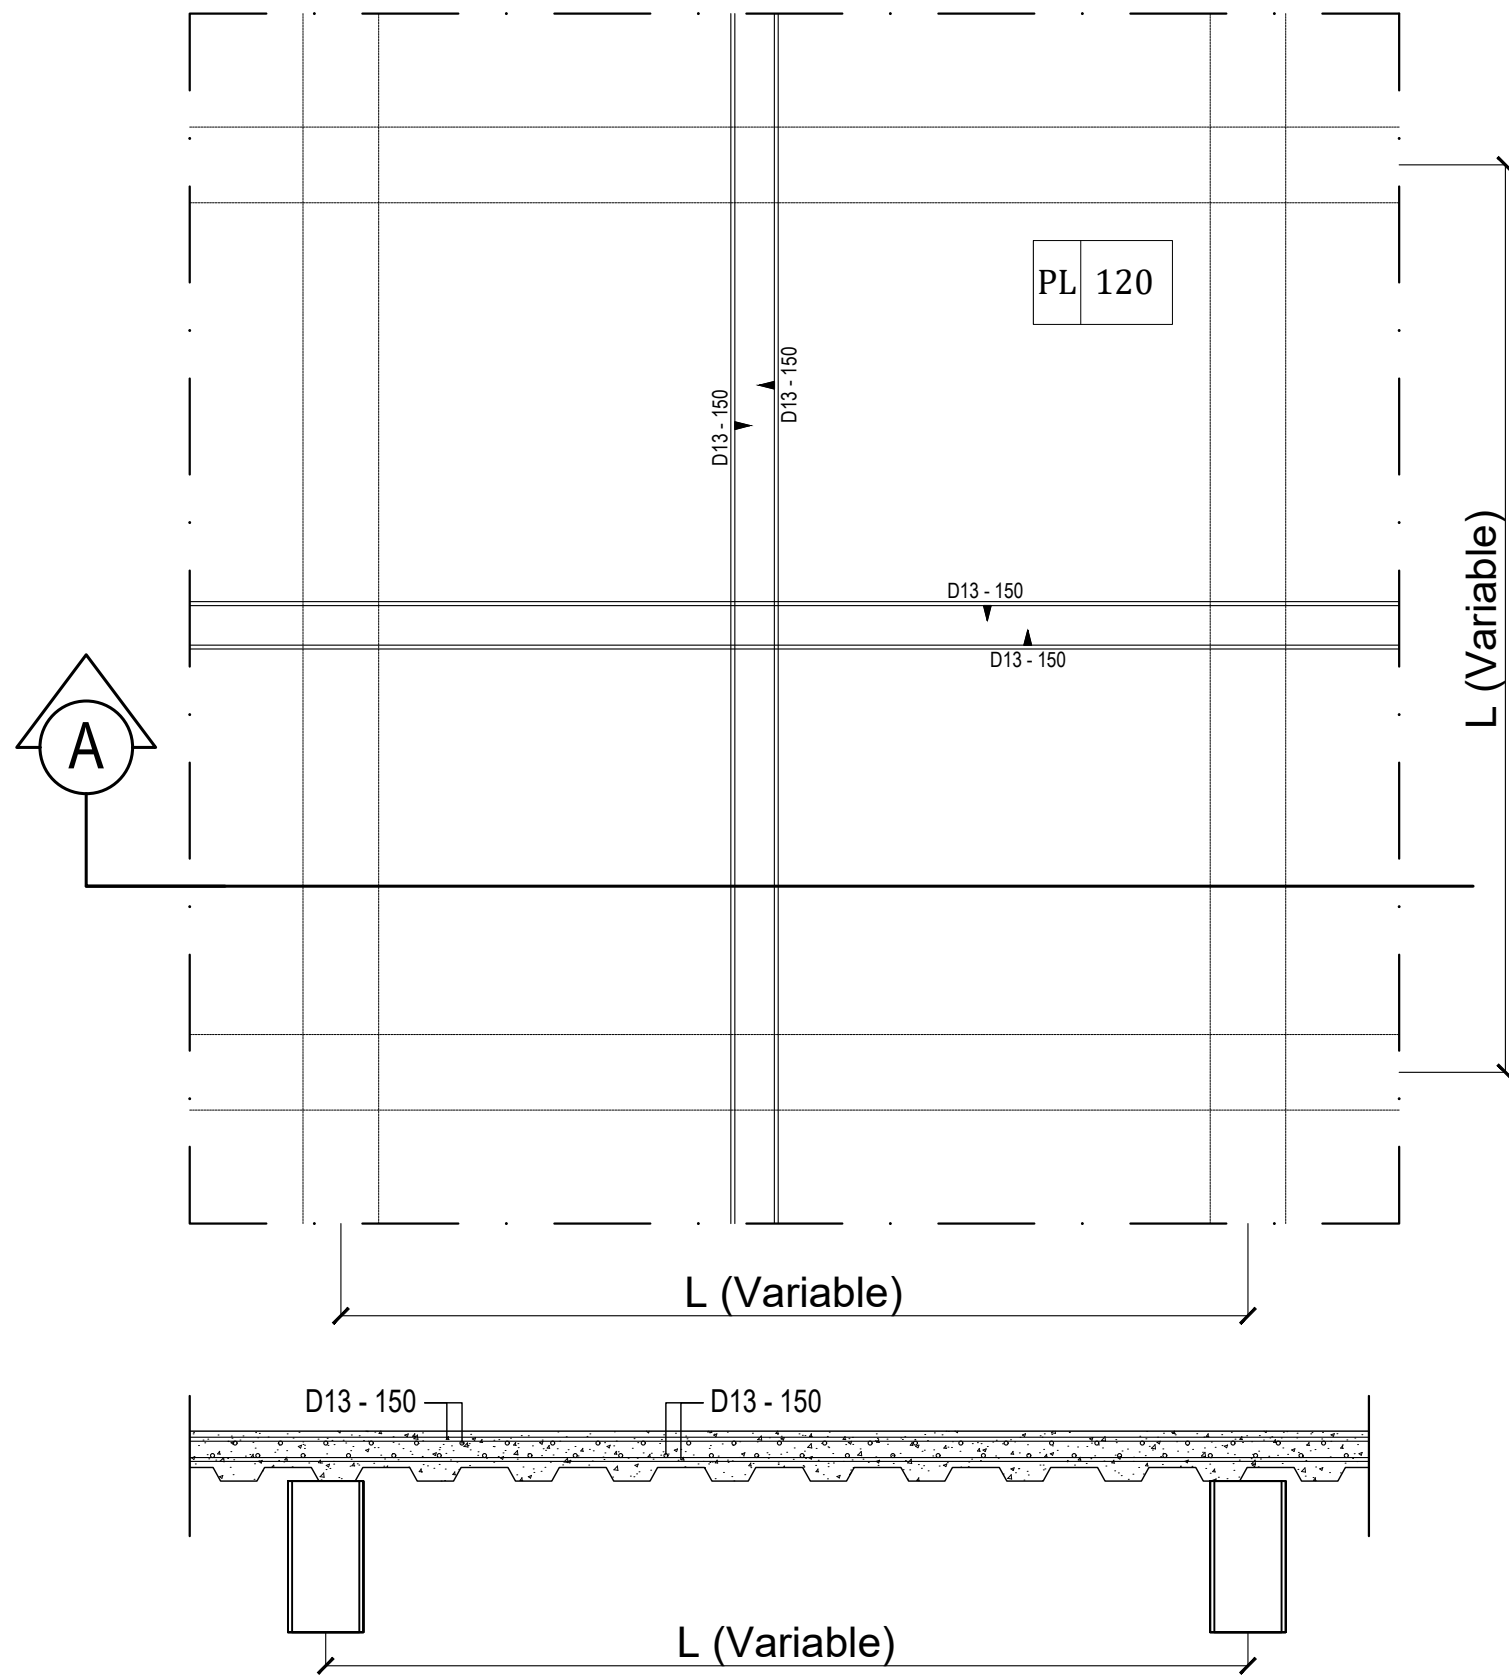

  **DETAIL PLAT LANTAI**
SKALA 1 : 25



KEMENTERIAN PENDIDIKAN TINGGI,
SAINS, DAN TEKNOLOGI
INSTITUT SENI INDONESIA YOGYAKARTA
Jl. Parangtritis Km. 6.5 Kotak Pos 1210 Yogyakarta 55001
Telp. (0274) 379133, 373659 Rektor Telp. (0274) 371233 Fax (0274) 371233, 379133

PEKERJAAN

PERENCANA PENGADAAN LIFT ISI
YOGYAKARTA

LOKASI

INSTITUT SENI INDONESIA YOGYAKARTA
Jl. Parangtritis Km. 6.5, Sewon, Bantul,
Yogyakarta

TAHUN ANGGARAN

2025

MENYETUJUI

PEJABAT PEMBUAT KOMITMEN

SETYANTO PUTRO, S.E., M.H.
NIP. 19690118 199503 1 003

MENGETAHUI

KOORDINATOR PTP

Dr. Dra. Suryati, M.Hum.
NIP. 19640901 200604 2 001


KONSULTAN PERENCANA

PT. NAVARA CIPTA DESAIN

DEPPY DWI PRASETIO, ST., MT.
DIREKTUR UTAMA

KETERANGAN

JUDUL GAMBAR		SKALA
KODE	NOMOR	JUMLAH

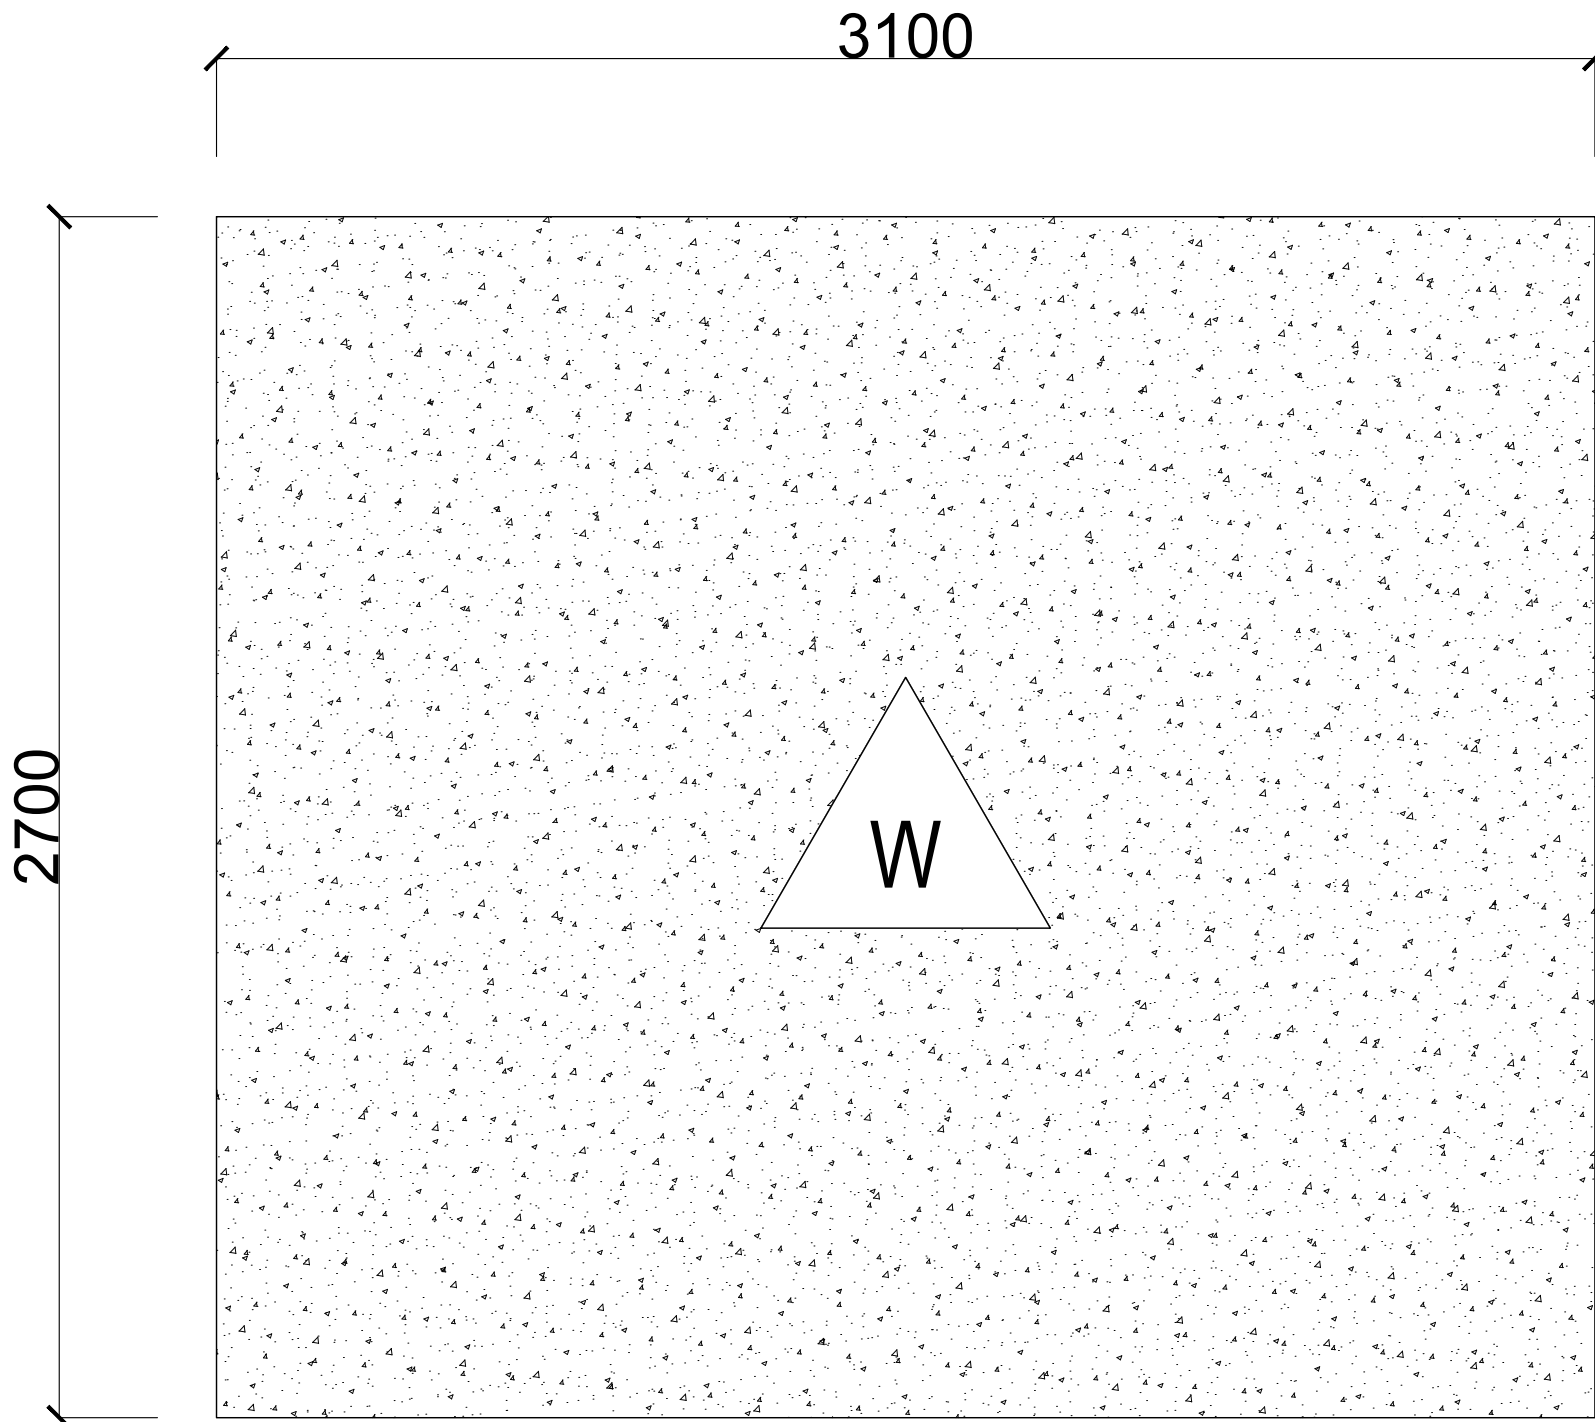

 **RENCANA WATERPROOFING DAK ATAP**
SKALA 1 : 25

KODE	KETERANGAN
W	Waterproofing



KEMENTERIAN PENDIDIKAN TINGGI,
SAINS, DAN TEKNOLOGI
INSTITUT SENI INDONESIA YOGYAKARTA
Jl. Parangtritis Km. 6.5 Kotak Pos 1210 Yogyakarta 55001
Telp. (0274) 379133, 373659 Rektor Telp. (0274) 371233 Fax (0274) 371233, 379133

PEKERJAAN

PERENCANA PENGADAAN LIFT ISI
YOGYAKARTA

LOKASI

INSTITUT SENI INDONESIA YOGYAKARTA
Jl. Parangtritis Km. 6.5, Sewon, Bantul,
Yogyakarta

TAHUN ANGGARAN

2025

MENYETUJUI

PEJABAT PEMBUAT KOMITMEN

SETYANTO PUTRO, S.E., M.H.
NIP. 19690118 199503 1 003

MENGETAHUI

KOORDINATOR PTP

Dr. Dra. Suryati, M.Hum.
NIP. 19640901 200604 2 001


KONSULTAN PERENCANA

PT. NAVARA CIPTA DESAIN


DEPPY DWI PRASETIO, ST., MT.
DIREKTUR UTAMA


KETERANGAN

JUDUL GAMBAR		SKALA
KODE	NOMOR	JUMLAH

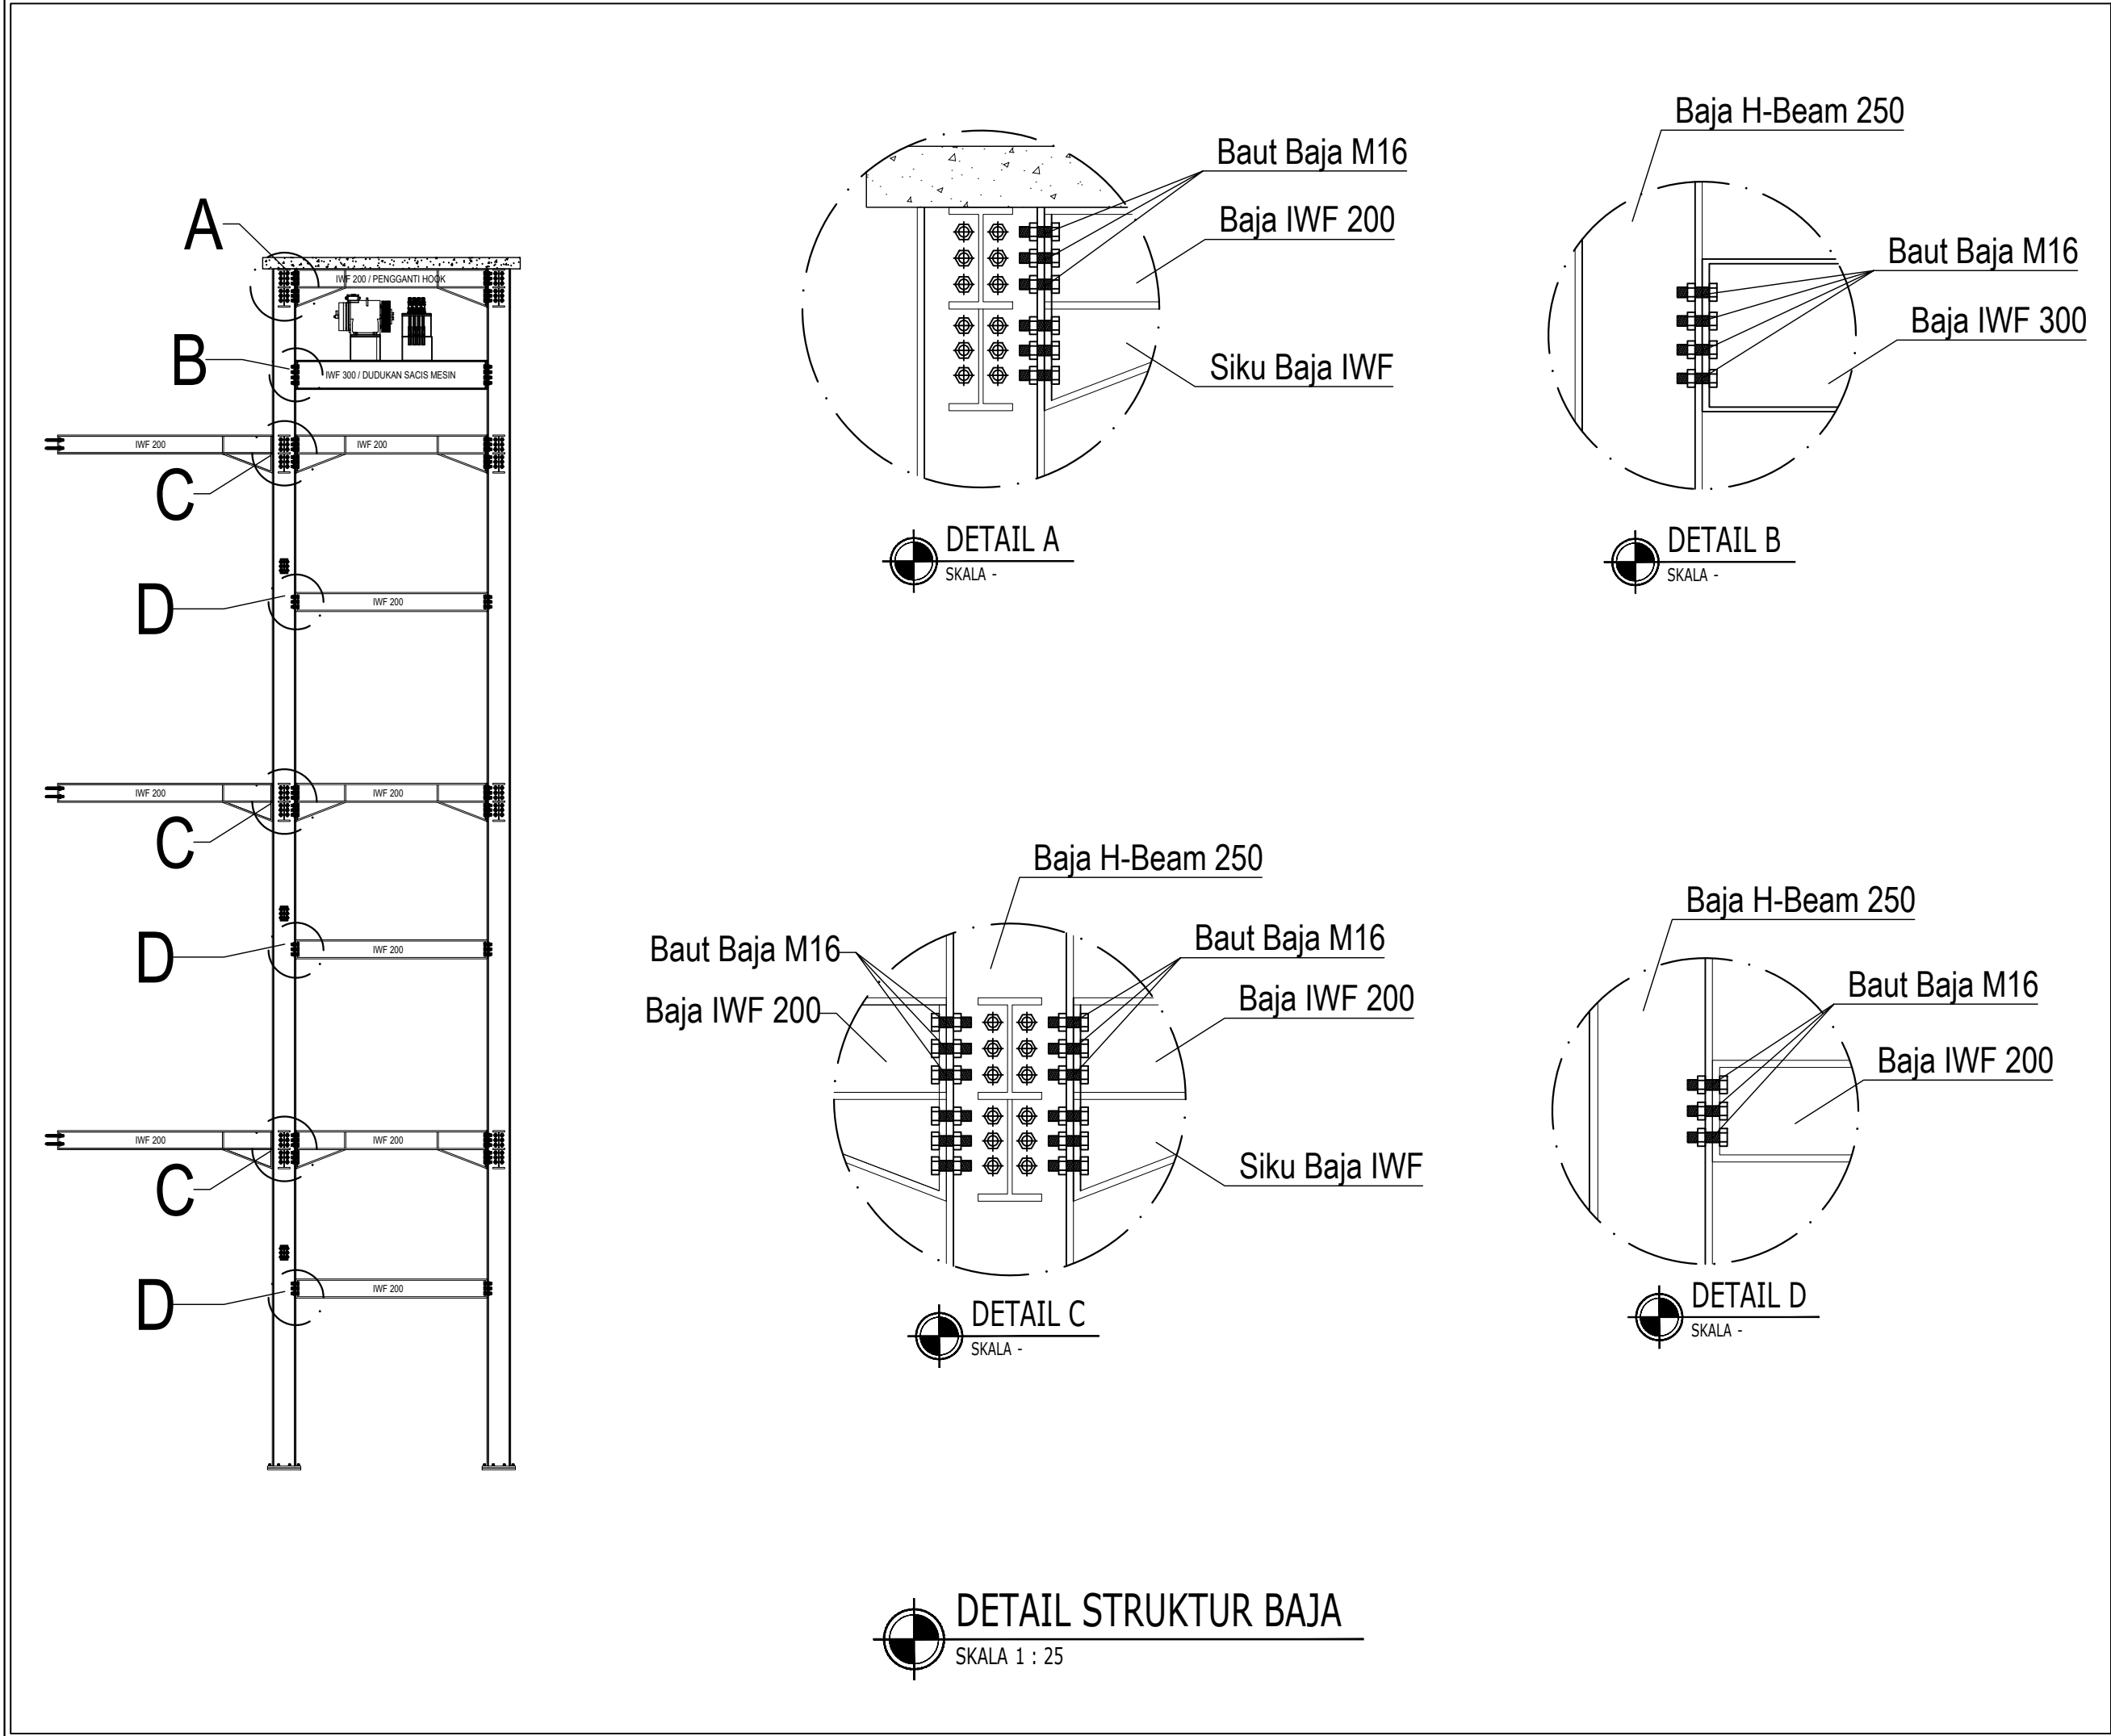

 KEMENTERIAN PENDIDIKAN TINGGI, SAINS, DAN TEKNOLOGI INSTITUT SENI INDONESIA YOGYAKARTA Jl. Parangtritis Km. 6.5 Kotak Pos 1210 Yogyakarta 55001 Telp. (0274) 379133, 373659 Rektor Telp. (0274) 371233 Fax (0274) 371233, 379133		
PEKERJAAN		
PERENCANA PENGADAAN LIFT ISI YOGYAKARTA		
LOKASI		
INSTITUT SENI INDONESIA YOGYAKARTA Jl. Parangtritis Km. 6.5, Sewon, Bantul, Yogyakarta		
TAHUN ANGGARAN		
2025		
MENYETUJUI		
PEJABAT PEMBUAT KOMITMEN		
SETYANTO PUTRO, S.E., M.H. NIP. 19690118 199503 1 003		
MENGETAHUI		
KOORDINATOR PTP		
Dr. Dra. Suryati, M.Hum. NIP. 19640901 200604 2 001		
KONSULTAN PERENCANA		
PT. NAVARA CIPTA DESAIN		
DEPPY DWI PRASETIO, ST., MT. DIREKTUR UTAMA		
KETERANGAN		
JUDUL GAMBAR		SKALA
KODE	NOMOR	JUMLAH

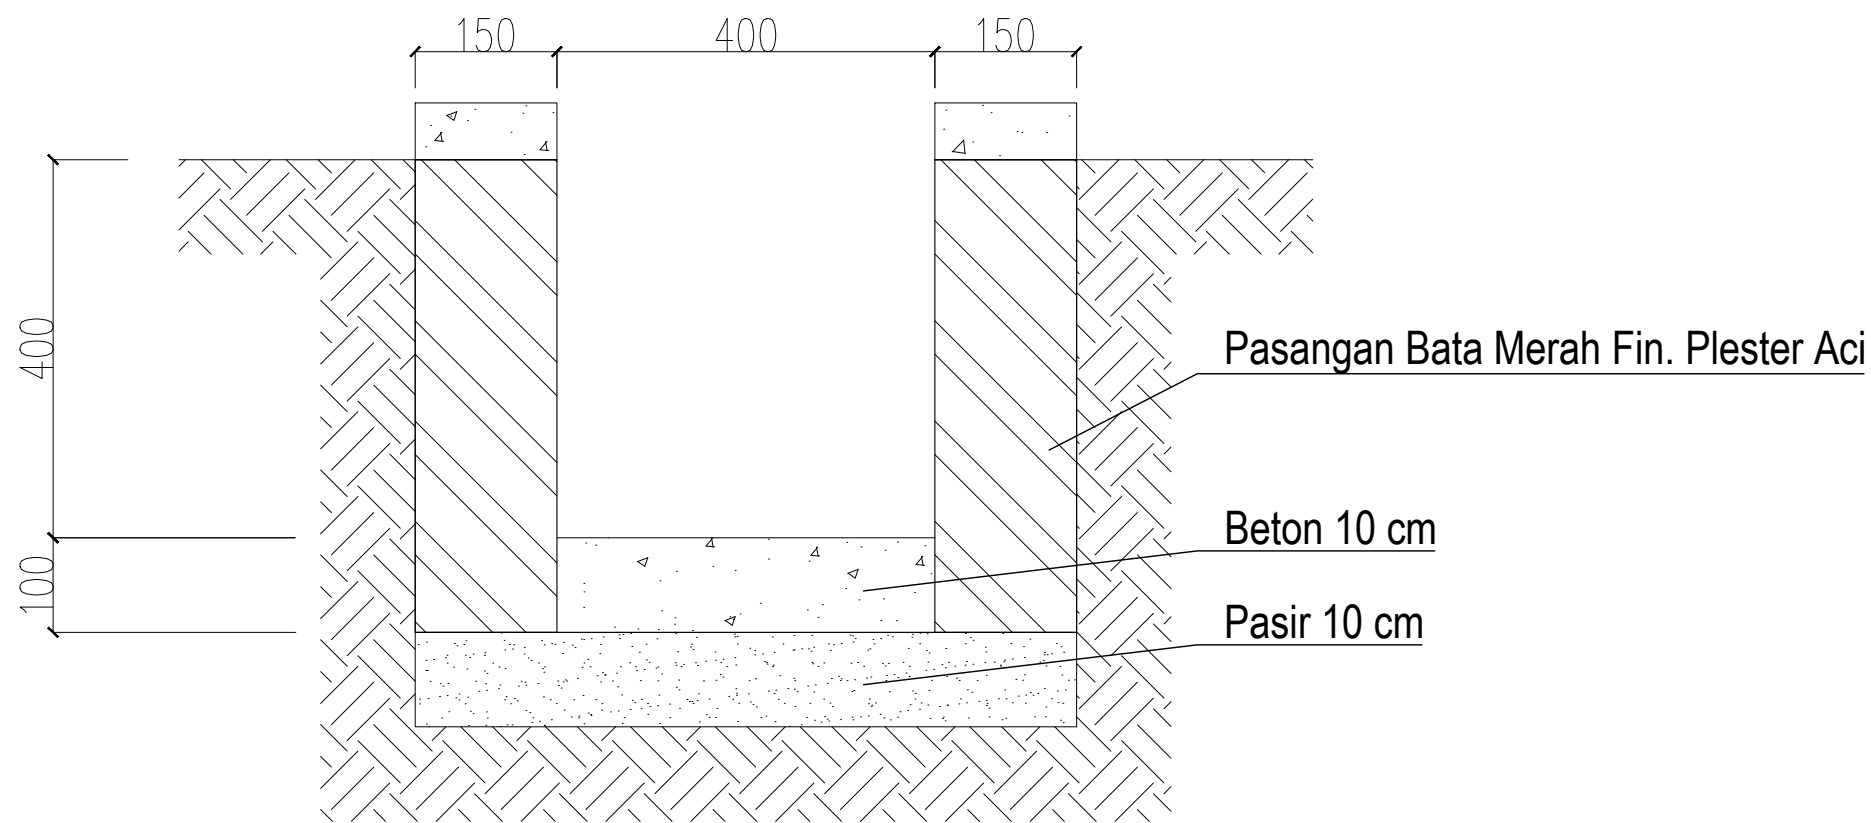

  **DETAIL DRAINASE**
SKALA 1 : 25



KEMENTERIAN PENDIDIKAN TINGGI,
SAINS, DAN TEKNOLOGI

INSTITUT SENI INDONESIA YOGYAKARTA

Jl. Parangtritis Km. 6.5 Kotak Pos 1210 Yogyakarta 55001
Telp. (0274) 379133, 373659 Rektor Telp. (0274) 371233 Fax (0274) 371233,
379133

PEKERJAAN

PERENCANA PENGADAAN LIFT ISI
YOGYAKARTA

LOKASI

INSTITUT SENI INDONESIA YOGYAKARTA
Jl. Parangtritis Km. 6.5, Sewon, Bantul,
Yogyakarta

TAHUN ANGGARAN

2025

MENYETUJUI

PEJABAT PEMBUAT KOMITMEN

SETYANTO PUTRO, S.E., M.H.
NIP. 19690118 199503 1 003

MENGETAHUI

KOORDINATOR PTP

Dr. Dra. Suryati, M.Hum.
NIP. 19640901 200604 2 001

KONSULTAN PERENCANA

PT. NAVARA CIPTA DESAIN

DEPPY DWI PRASETIO, ST., MT.
DIREKTUR UTAMA

KETERANGAN

JUDUL GAMBAR

SKALA

KODE

NOMOR

JUMLAH



KEMENTERIAN PENDIDIKAN TINGGI, SAINS, DAN
TEKNOLOGI

INSTITUT SENI INDONESIA YOGYAKARTA

Jl. Parangtritis Km. 6.5 Kotak Pos 1210 Yogyakarta 55001
Telp. (0274) 379133, 373659 Paktor Telp. (0274) 371233 Fax (0274) 371233, 379133

PEKERJAAN

PERENCANA PENGADAAN LIFT ISI
YOGYAKARTA

LOKASI

INSTITUT SENI INDONESIA YOGYAKARTA
Jl. Parangtritis Km. 6.5, Sewon, Bantul, Yogyakarta

TAHUN ANGGARAN

2025

MENYETUJUI

PEJABAT PEMBUAT KOMITMEN

SETYANTO PUTRO, S.E., M.H.

NIP. 19690118 199503 1 003

MENGETAHUI

KOORDINATOR PTP

Dr. Dra. Suryati, M.Hum.

NIP. 19640901 200604 2 001

KONSULTAN PERENCANA


PT. NAVARA CIPTA DESAIN

DEPPY DWI PRASETIO, ST., MT.

DIREKTUR UTAMA


KETERANGAN

JUDUL GAMBAR		SKALA
KODE	NOMOR	JUMLAH

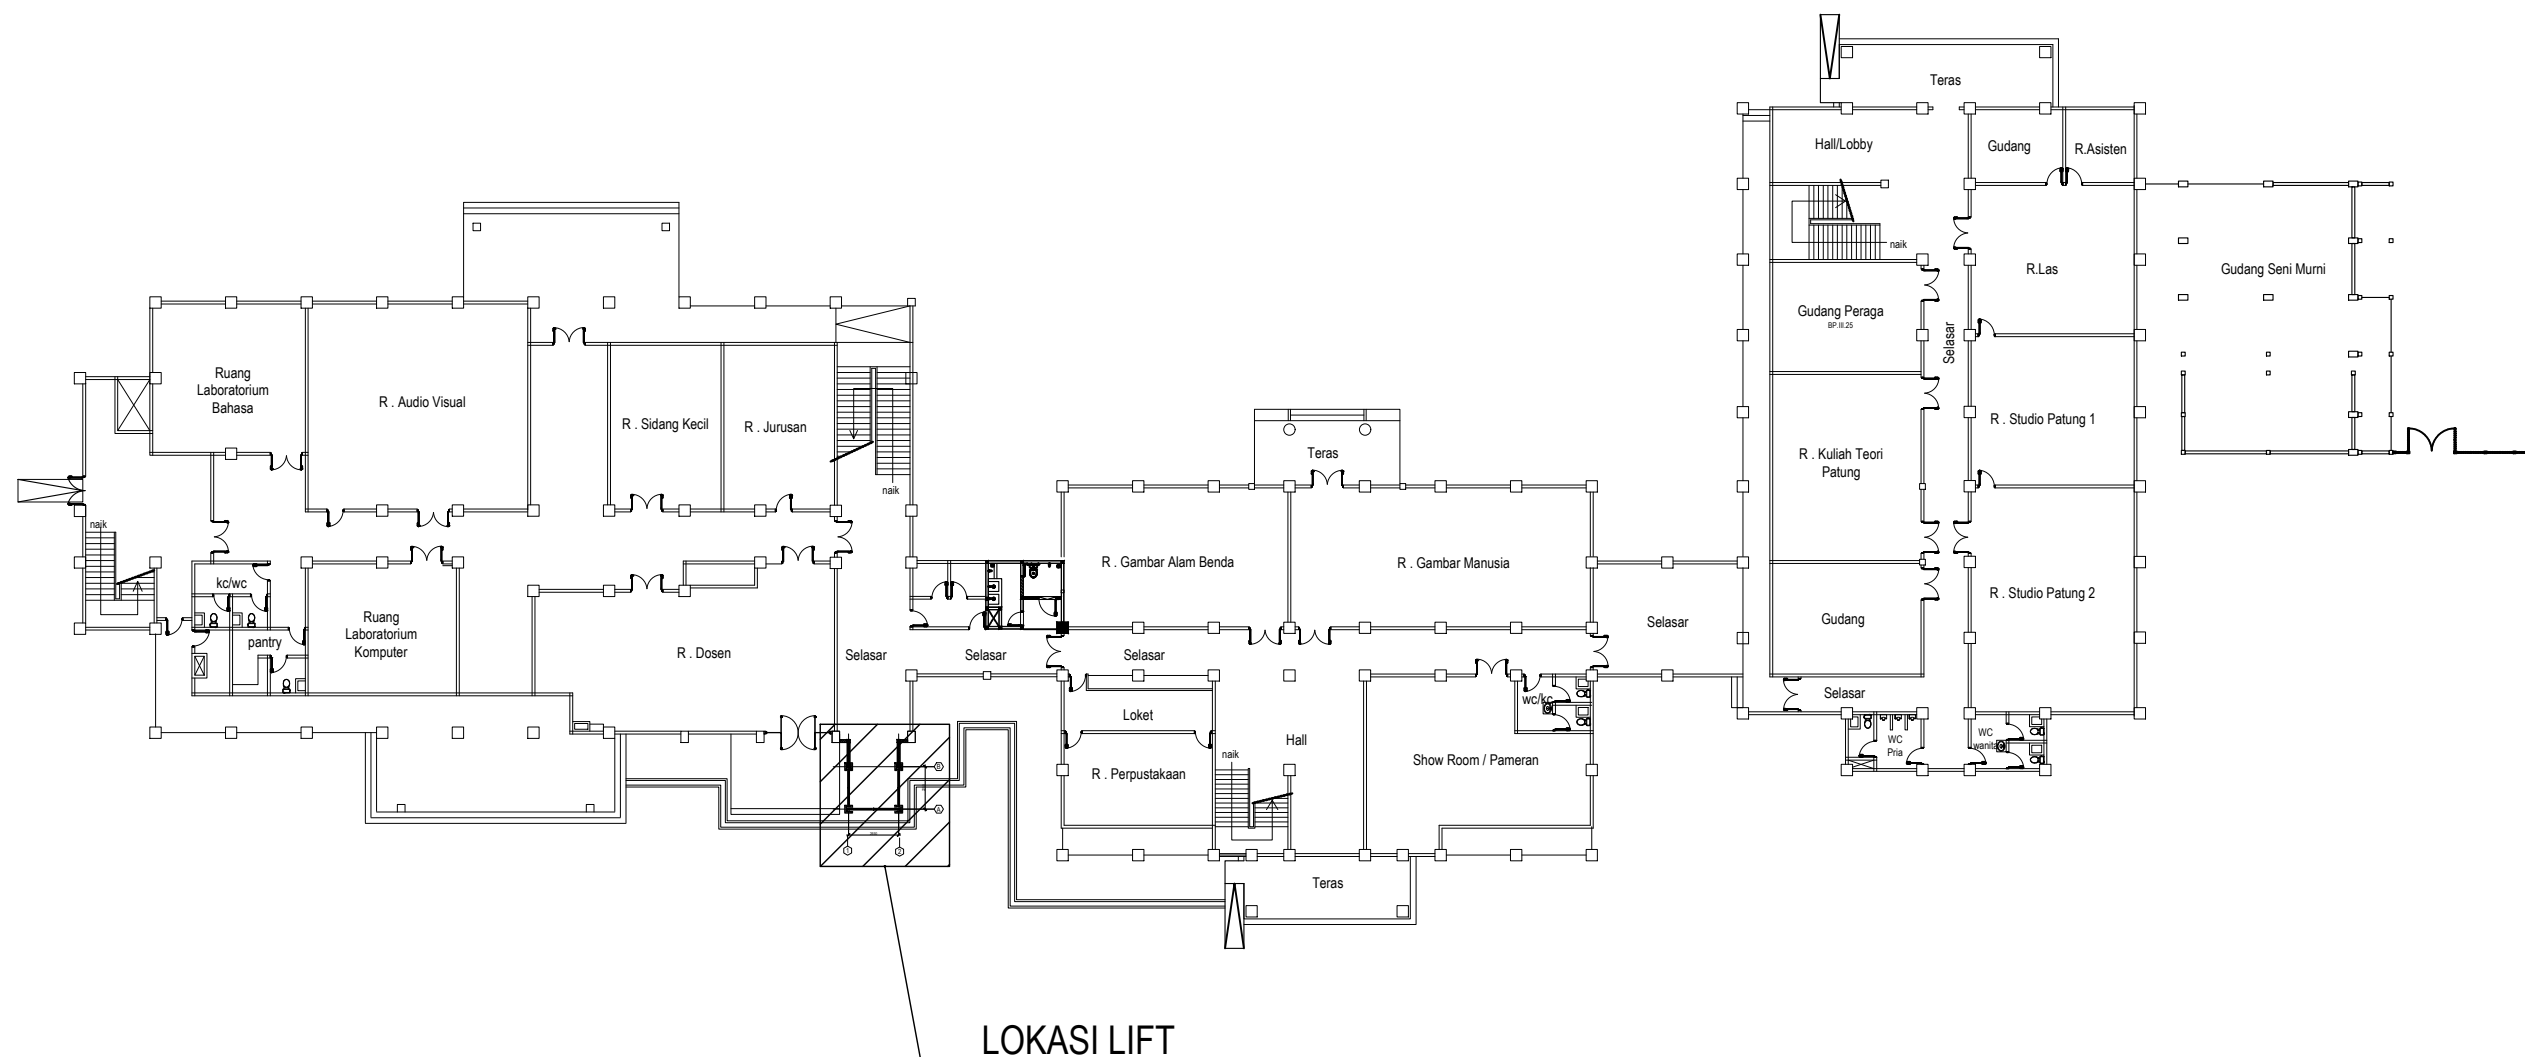

DENAH PEKERJAAN LIFT GEDUNG JURUSAN SENI MURNI LT. 1

SKALA 1 : 400

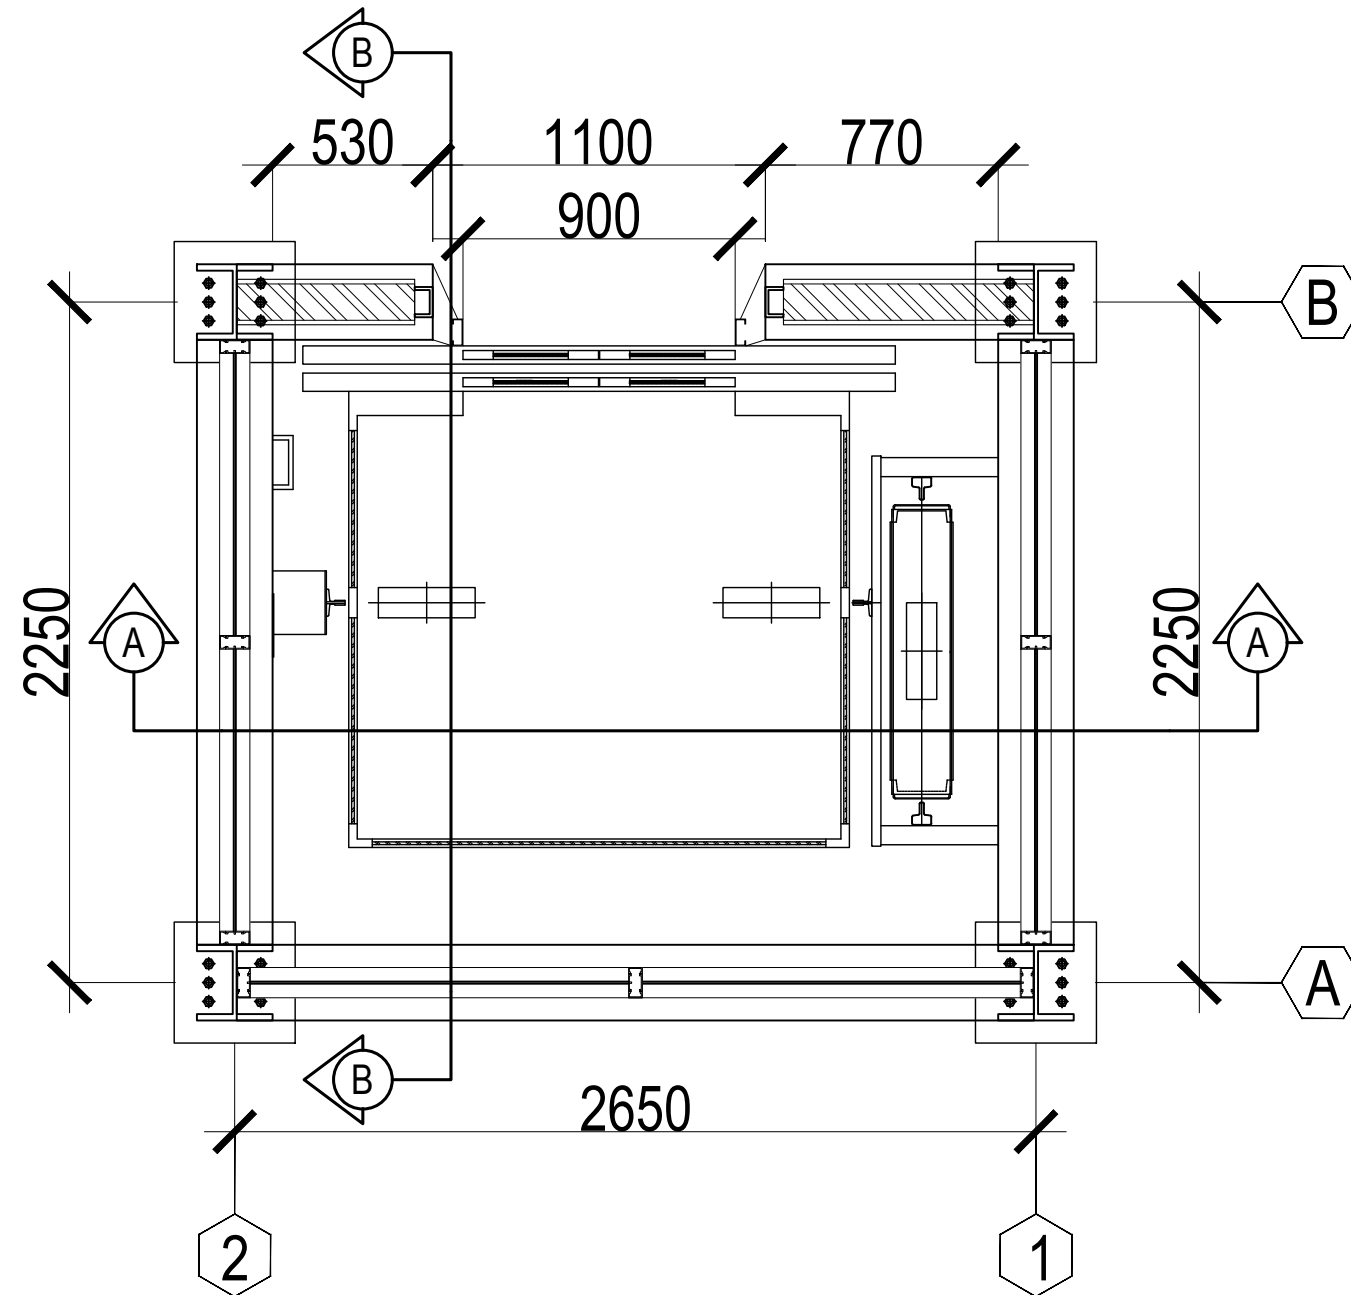

 **DENAH LIFT**
SKALA 1 : 25



KEMENTERIAN PENDIDIKAN TINGGI, SAINS, DAN
TEKNOLOGI
INSTITUT SENI INDONESIA YOGYAKARTA
Jl. Parangtritis Km. 6.5 Kotak Pos 1210 Yogyakarta 55001
Telp. (0274) 379133, 373659 Raktor Telp. (0274) 371233 Fax (0274) 371233, 379133

PEKERJAAN

PERENCANA PENGADAAN LIFT ISI
YOGYAKARTA

LOKASI

INSTITUT SENI INDONESIA YOGYAKARTA
Jl. Parangtritis Km. 6.5, Sewon, Bantul, Yogyakarta

TAHUN ANGGARAN

2025

MENYETUJUI

PEJABAT PEMBUAT KOMITMEN

SETYANTO PUTRO, S.E., M.H.
NIP. 19690118 199503 1 003

MENGETAHUI

KOORDINATOR PTP

Dr. Dra. Suryati, M.Hum.
NIP. 19640901 200604 2 001


KONSULTAN PERENCANA


PT. NAVARA CIPTA DESAIN

DEPPY DWI PRASETIO, ST., MT.
DIREKTUR UTAMA

KETERANGAN

JUDUL GAMBAR		SKALA
KODE	NOMOR	JUMLAH

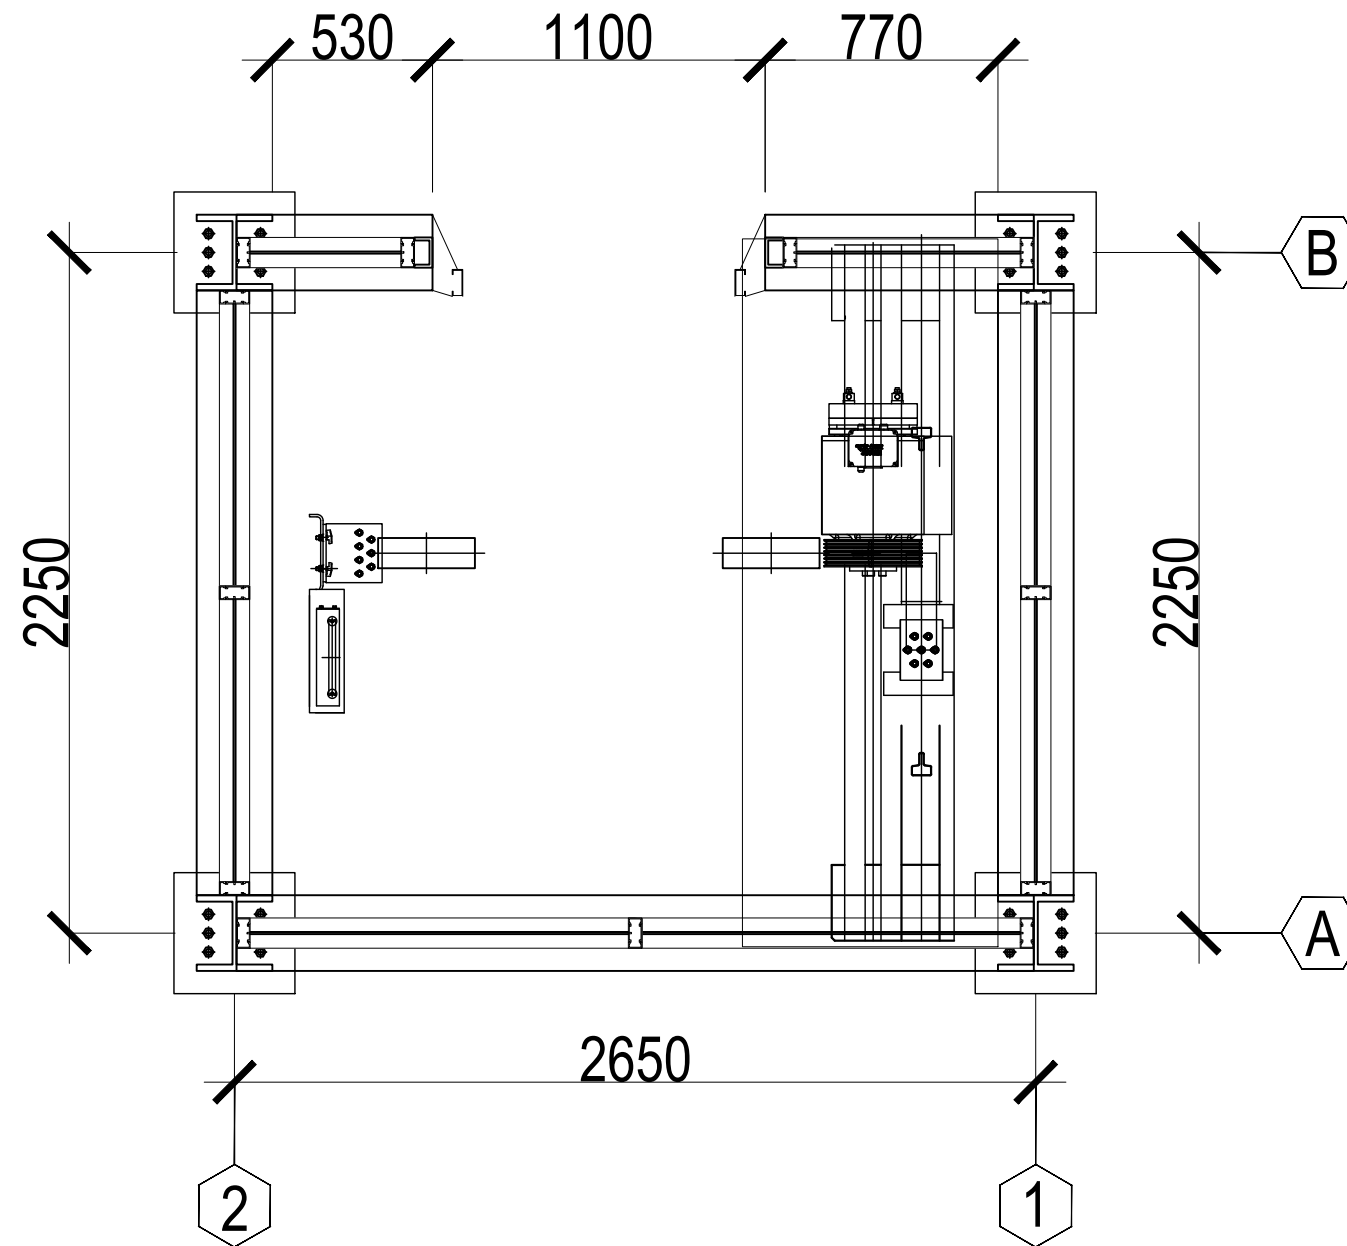


  **DENAH TOP FLOOR**
SKALA 1 : 25




KEMENTERIAN PENDIDIKAN TINGGI, SAINS, DAN
TEKNOLOGI
INSTITUT SENI INDONESIA YOGYAKARTA
Jl. Parangtritis Km. 6.5 Kotak Pos 1210 Yogyakarta 55001
Telp. (0274) 379133, 373659 Raktor Telp. (0274) 371233 Fax (0274) 371233, 379133


PEKERJAAN		
PERENCANA PENGADAAN LIFT ISI YOGYAKARTA		
LOKASI		
INSTITUT SENI INDONESIA YOGYAKARTA Jl. Parangtritis Km. 6.5, Sewon, Bantul, Yogyakarta		
TAHUN ANGGARAN		
2025		
MENYETUJUI		
PEJABAT PEMBUAT KOMITMEN		
SETYANTO PUTRO, S.E., M.H. NIP. 19690118 199503 1 003		
MENGETAHUI		
KOORDINATOR PTP		
Dr. Dra. Suryati, M.Hum. NIP. 19640901 200604 2 001		
KONSULTAN PERENCANA		
PT. NAVARA CIPTA DESAIN		
DEPPY DWI PRASETIO, ST., MT. DIREKTUR UTAMA		
KETERANGAN		
JUDUL GAMBAR		SKALA
KODE	NOMOR	JUMLAH

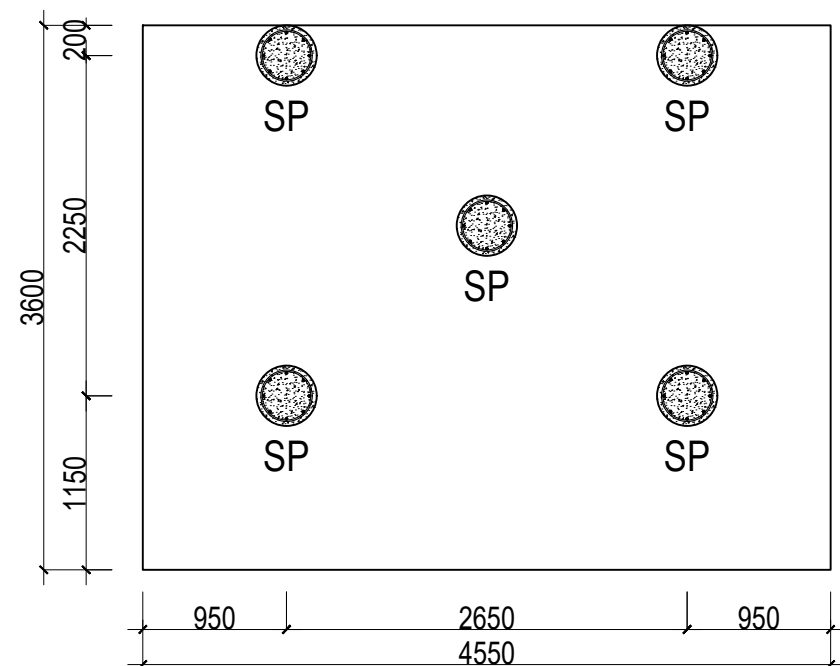

RENCANA STRAUSS PILE
SKALA 1:100

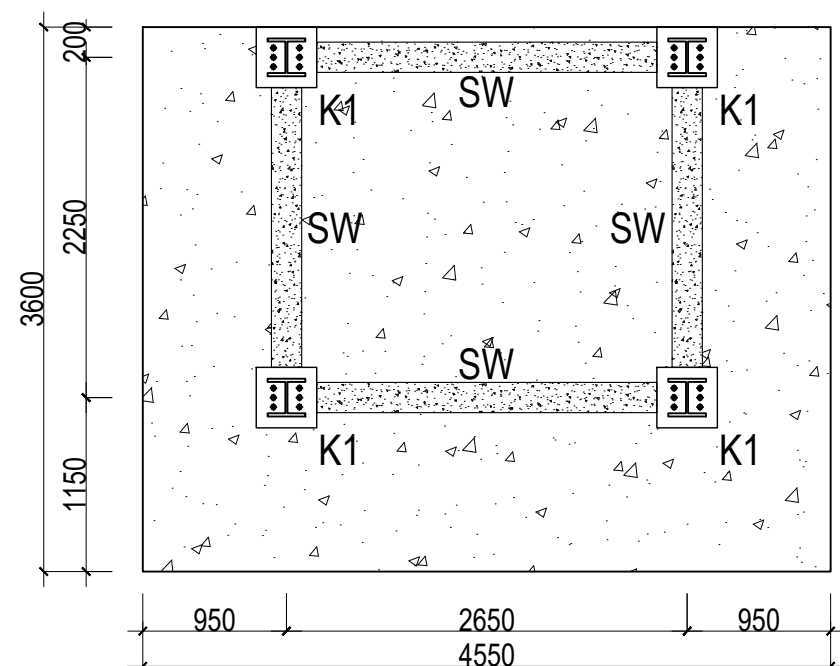

RENCANA KOLOM DAN SHEARWALL
SKALA 1:100

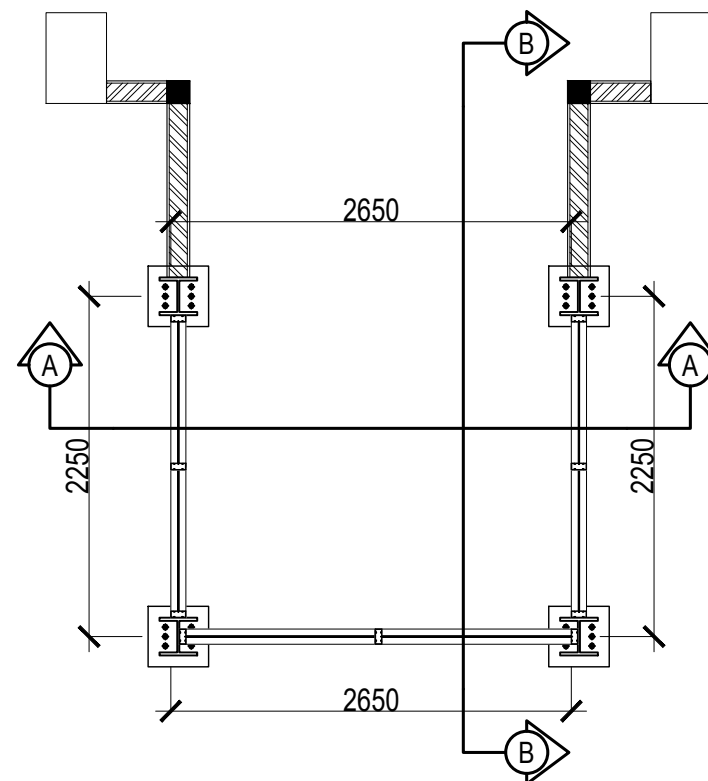

DENAH RUMAH LIFT
SKALA 1 : 50

KODE	KETERANGAN
SP	StraussPile dia.40 cm
K1	Kolom Pedestal 400 x 400
SW	Shearwall Tebal 20 cm



KEMENTERIAN PENDIDIKAN TINGGI, SAINS, DAN
TEKNOLOGI

INSTITUT SENI INDONESIA YOGYAKARTA

Jl. Parangtritis Km. 6.5 Kotak Pos 1210 Yogyakarta 55001
Telp. (0274) 379133, 373659 Paktor Telp. (0274) 371233 Fax (0274) 371233, 379133

PEKERJAAN

PERENCANA PENGADAAN LIFT ISI
YOGYAKARTA

LOKASI

INSTITUT SENI INDONESIA YOGYAKARTA
Jl. Parangtritis Km. 6.5, Sewon, Bantul, Yogyakarta

TAHUN ANGGARAN

2025

MENYETUJUI

PEJABAT PEMBUAT KOMITMEN

SETYANTO PUTRO, S.E., M.H.
NIP. 19690118 199503 1 003

MENGETAHUI

KOORDINATOR PTP

Dr. Dra. Suryati, M.Hum.
NIP. 19640901 200604 2 001

KONSULTAN PERENCANA

PT. NAVARA CIPTA DESAIN

DEPPY DWI PRASETIO, ST., MT.
DIREKTUR UTAMA

KETERANGAN

JUDUL GAMBAR		SKALA
KODE	NOMOR	JUMLAH



KEMENTERIAN PENDIDIKAN TINGGI, SAINS, DAN TEKNOLOGI
INSTITUT SENI INDONESIA YOGYAKARTA
Jl. Parangtritis Km. 6.5 Kotak Pos 1210 Yogyakarta 55001
Telp. (0274) 379133, 373659 Pabikar Telp. (0274) 371233 Fax (0274) 371233, 379133

PEKERJAAN

PERENCANA PENGADAAN LIFT ISI
YOGYAKARTA

LOKASI

INSTITUT SENI INDONESIA YOGYAKARTA
Jl. Parangtritis Km. 6.5, Sewon, Bantul, Yogyakarta

TAHUN ANGGARAN

2025

MENYETUJUI

PEJABAT PEMBUAT KOMITMEN

SETYANTO PUTRO, S.E., M.H.
NIP. 19690118 199503 1 003

MENGETAHUI

KOORDINATOR PTP

Dr. Dra. Suryati, M.Hum.
NIP. 19640901 200604 2 001


KONSULTAN PERENCANA

PT. NAVARA CIPTA DESAIN

DEPPY DWI PRASETIO, ST., MT.
DIREKTUR UTAMA

KETERANGAN

JUDUL GAMBAR		SKALA
KODE	NOMOR	JUMLAH

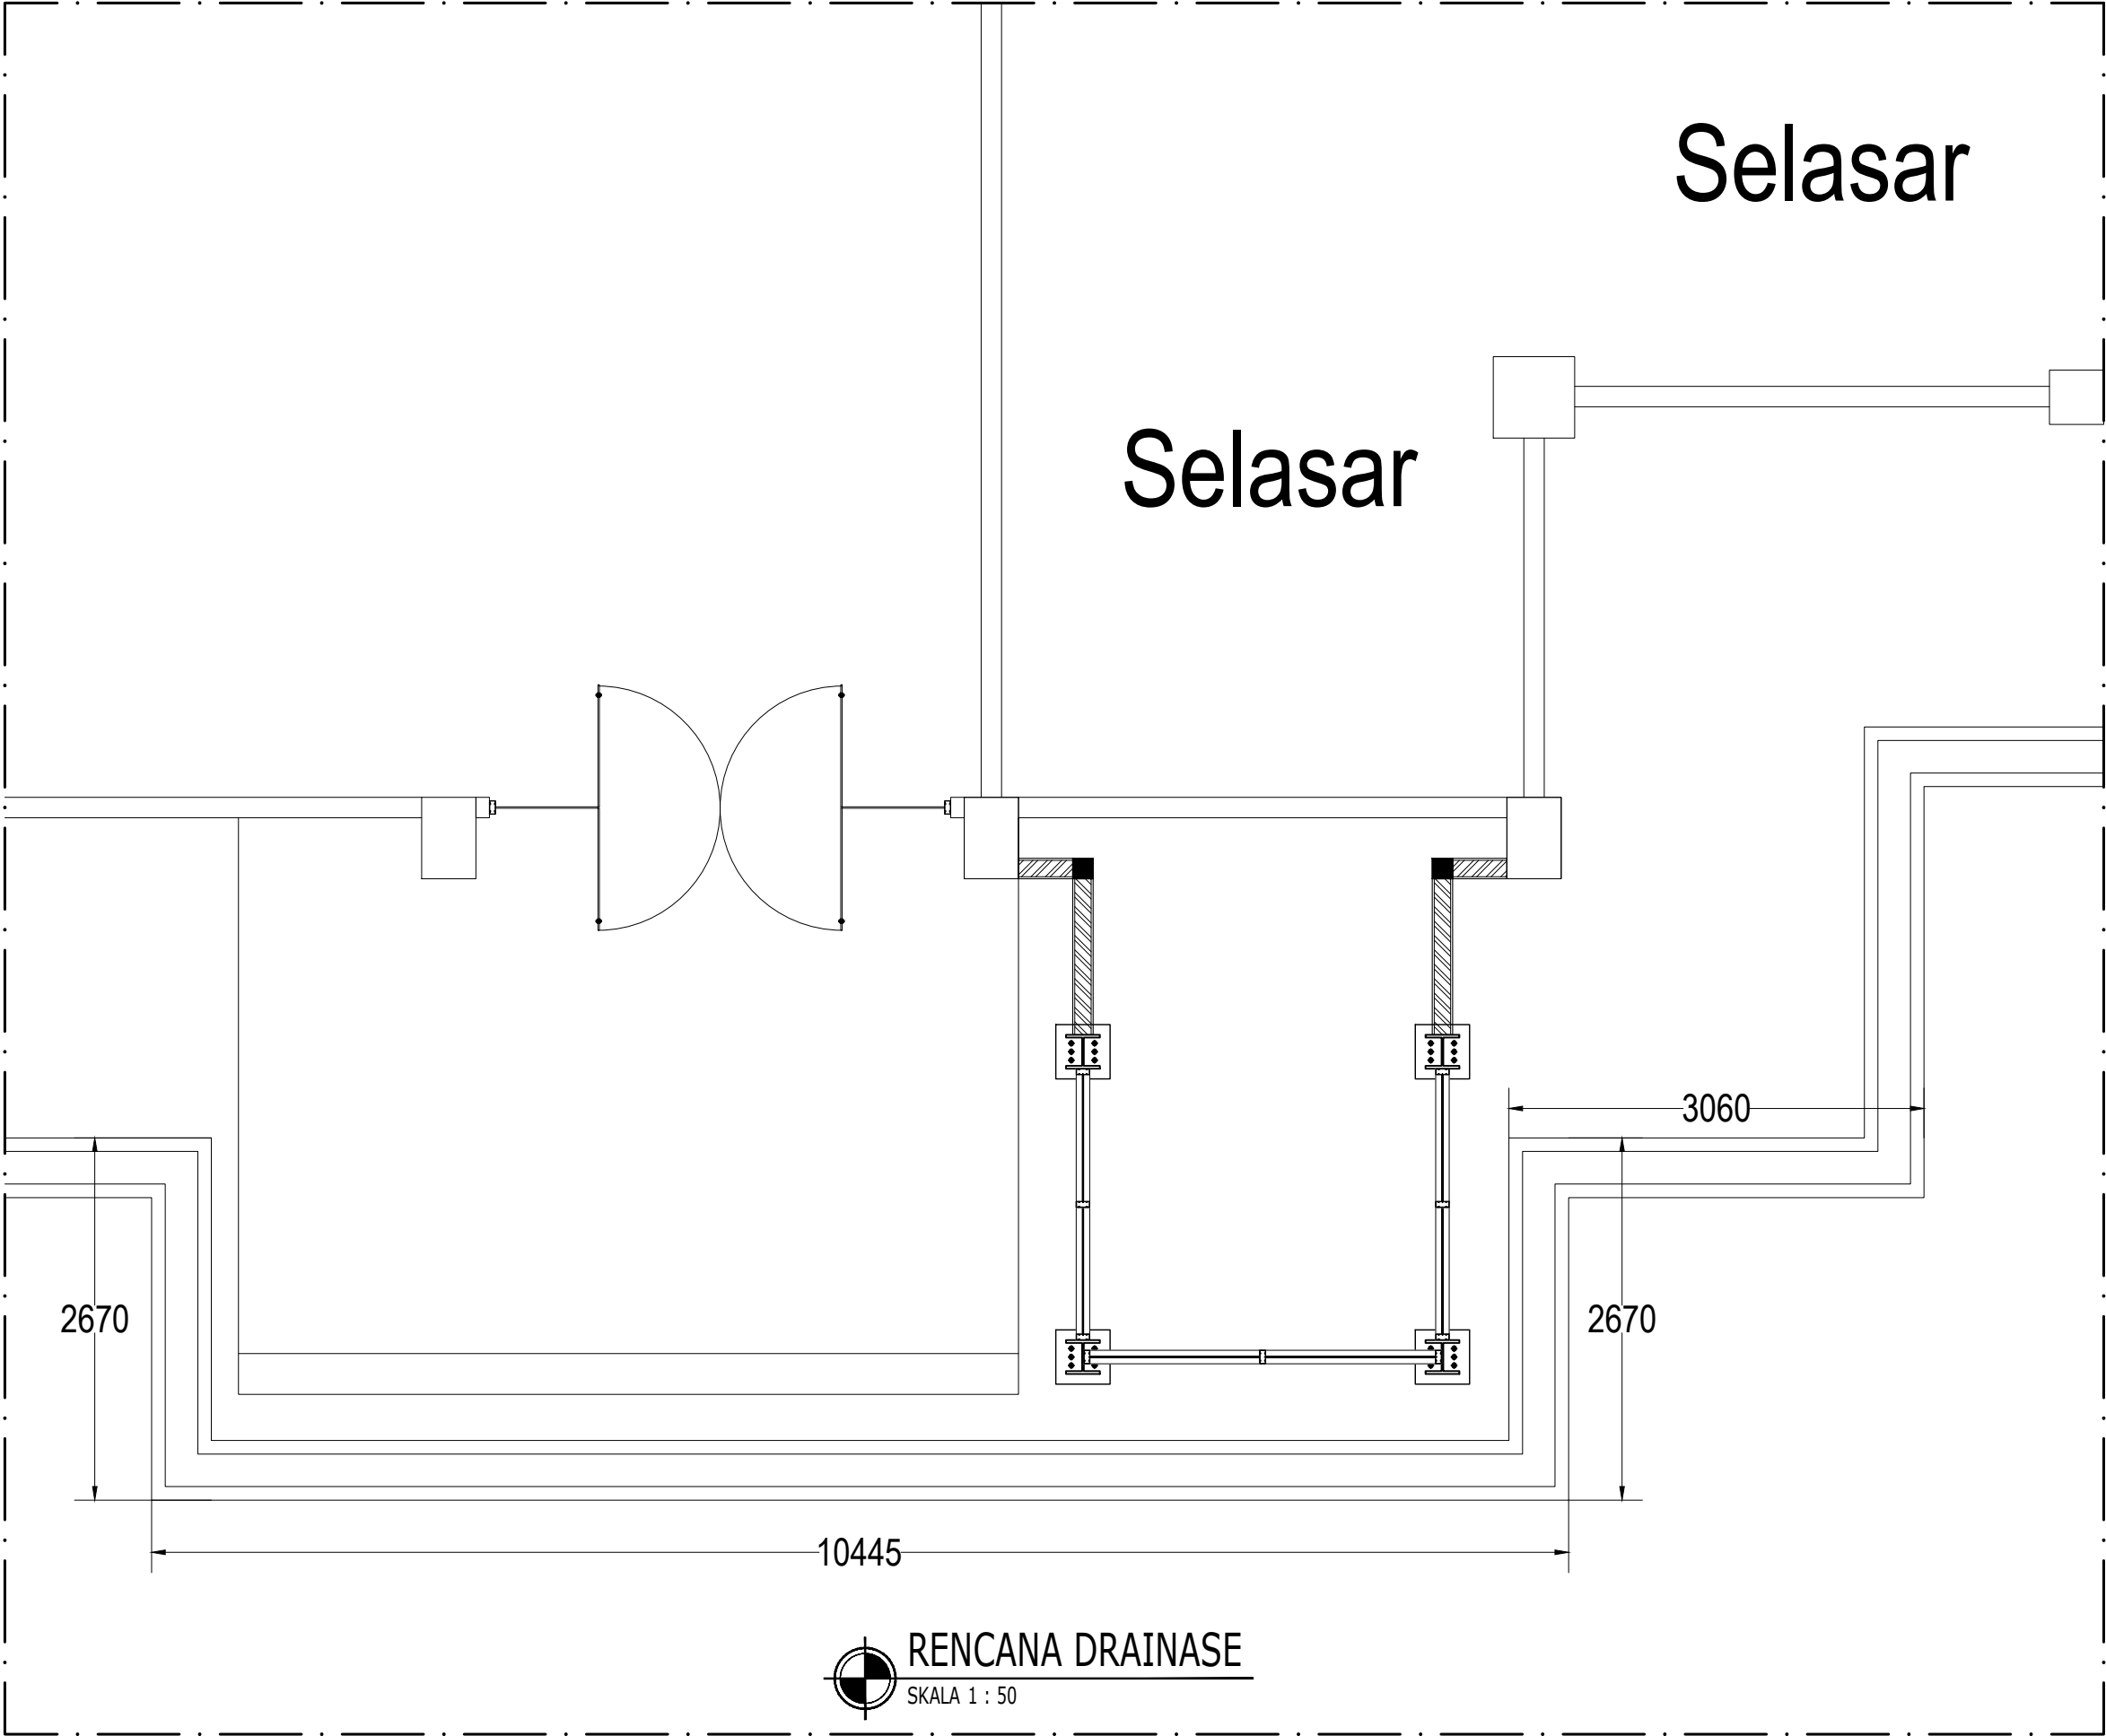

PERENCANA PENGADAAN LIFT ISI
YOGYAKARTA

INSTITUT SENI INDONESIA YOGYAKARTA
Jl. Parangtristis Km. 6.5, Sewon, Bantul, Yogyakarta

2025

PEJABAT PEMBUAT KOMITMEN

MENGETAHUI


KONSULTAN PERENCANA
PT. NAVARA CIPTA DESAIN

KETERANGAN


JUDUL GAMBAR		SKALA
KODE	NOMOR	JUMLAH




KODE	KETERANGAN
G	Granite Tile 60 x 60 cm

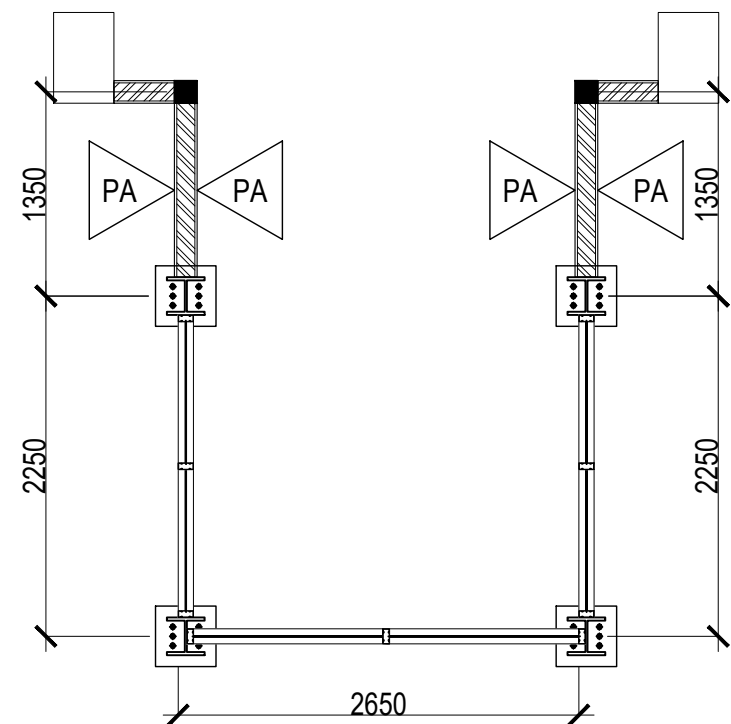


RENCANA PLESTER ACI LANTAI LT.1
 SKALA 1 : 50

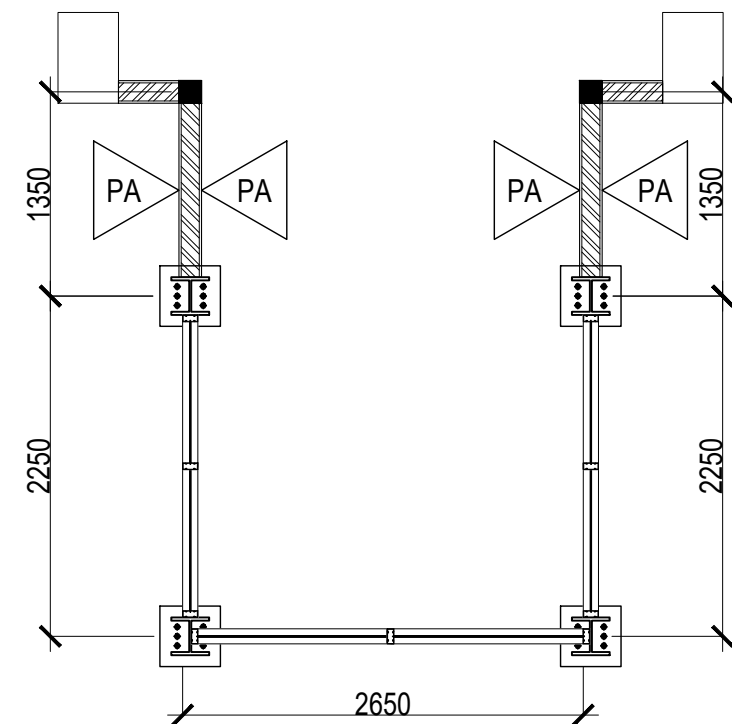


RENCANA PLESTER ACI LANTAI LT.2
 SKALA 1 : 50

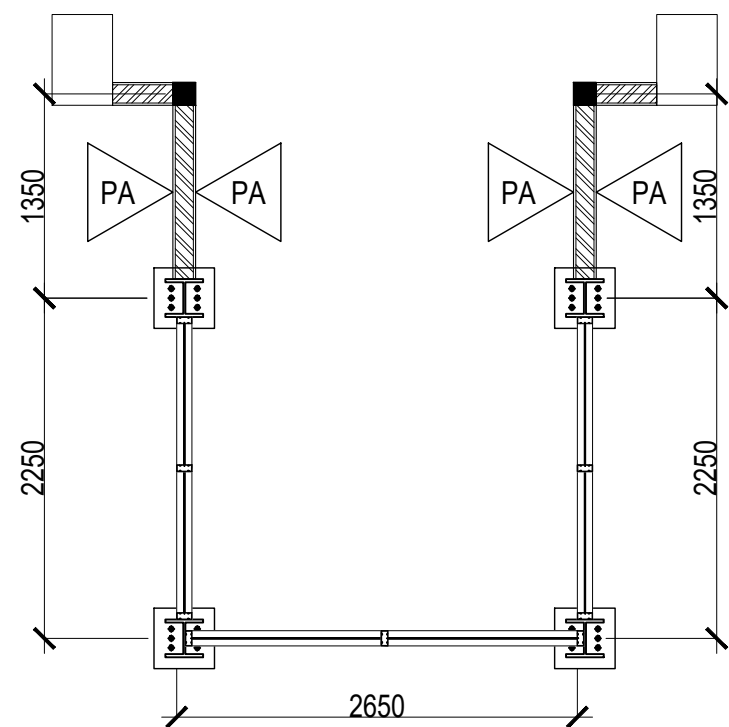



RENCANA PLESTER ACI LANTAI LT.3
 SKALA 1 : 50

KODE	KETERANGAN
PA	Pekerjaan Plesteran dan Acian




KEMENTERIAN PENDIDIKAN TINGGI, SAINS, DAN
 TEKNOLOGI
 INSTITUT SENI INDONESIA YOGYAKARTA
Jl. Parangtritis Km. 6.5 Kotak Pos 1210 Yogyakarta 55001
 Telp. (0274) 379133, 373659 Pabikar Telp. (0274) 371233 Fax (0274) 371233, 379133


PEKERJAAN		
PERENCANA PENGADAAN LIFT ISI YOGYAKARTA		
LOKASI		
INSTITUT SENI INDONESIA YOGYAKARTA Jl. Parangtritis Km. 6.5, Sewon, Bantul, Yogyakarta		
TAHUN ANGGARAN		
2025		
MENYETUJUI		
PEJABAT PEMBUAT KOMITMEN		
<u>SETYANTO PUTRO, S.E., M.H.</u> NIP. 19690118 199503 1 003		
MENGETAHUI		
KOORDINATOR PTP		
<u>Dr. Dra. Suryati, M.Hum.</u> NIP. 19640901 200604 2 001		
KONSULTAN PERENCANA		
PT. NAVARA CIPTA DESAIN		
<u>DEPPY DWI PRASETIO, ST., MT.</u> DIREKTUR UTAMA		
KETERANGAN		
JUDUL GAMBAR		SKALA
KODE	NOMOR	JUMLAH

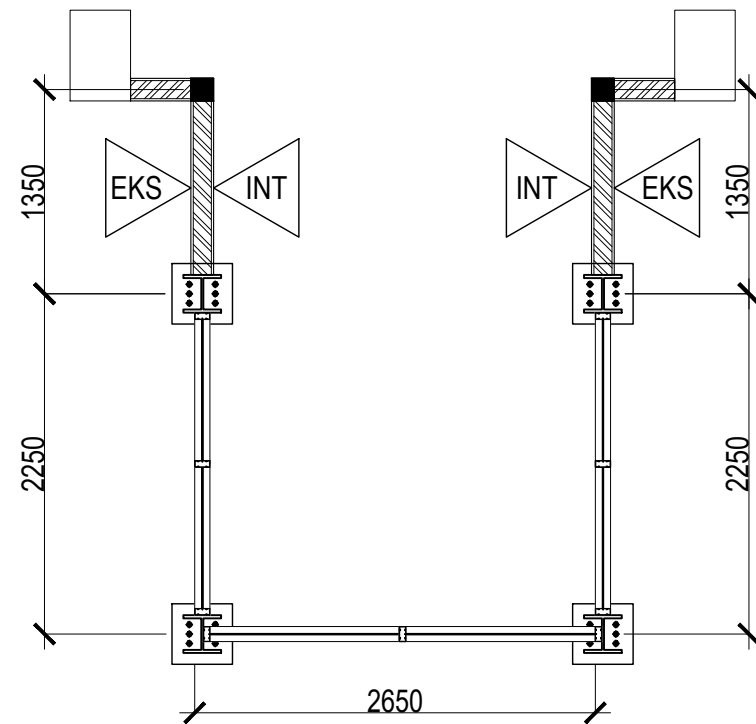

 **RENCANA PENGECATAN LANTAI LT.1**
SKALA 1 : 50

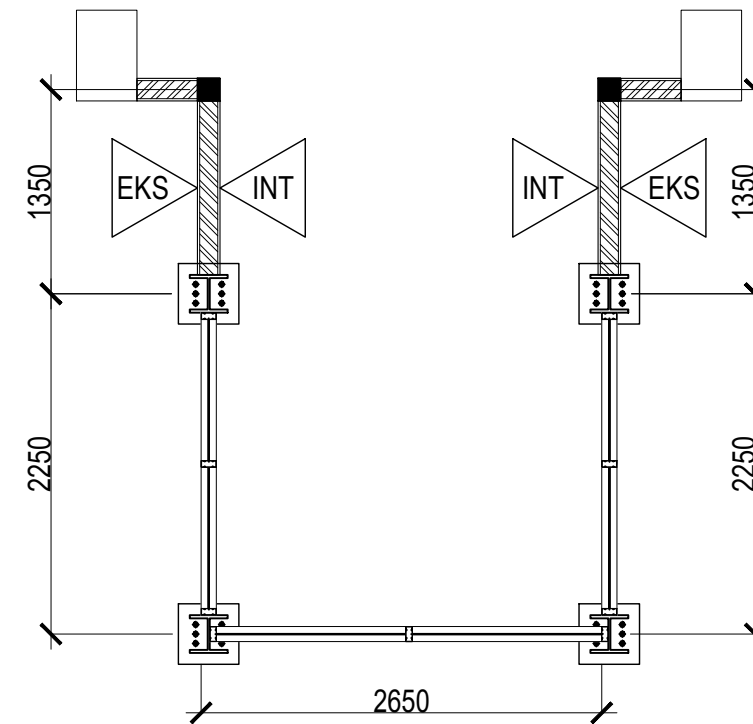

 **RENCANA PENGECATAN LANTAI LT.2**
SKALA 1 : 50

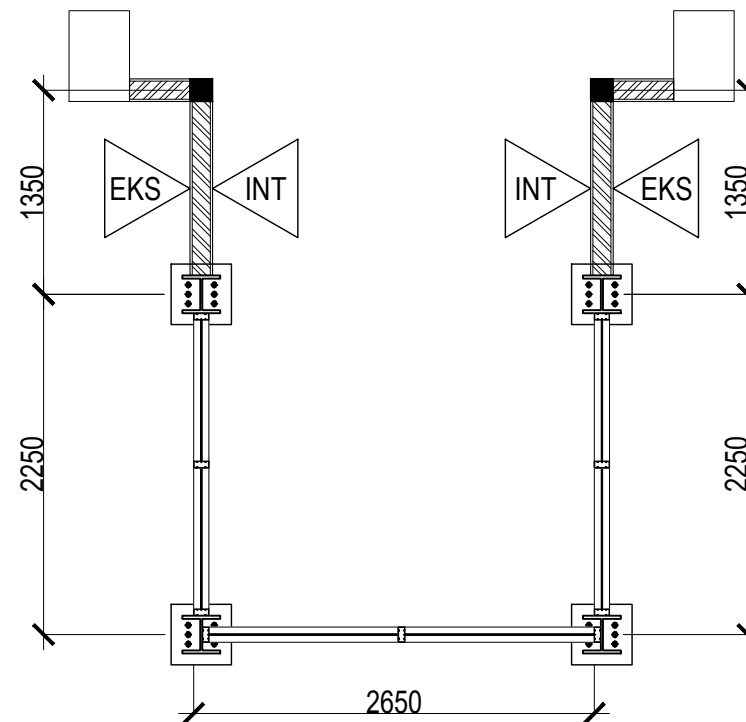


 **RENCANA PENGECATAN LANTAI LT.3**
SKALA 1 : 50

KODE	KETERANGAN
INT	Pekerjaan Pengecatan Interior
EKS	Pekerjaan Pengecatan Eksterior




KEMENTERIAN PENDIDIKAN TINGGI, SAINS, DAN
TEKNOLOGI
INSTITUT SENI INDONESIA YOGYAKARTA
Jl. Parangtritis Km. 6.5 Kotak Pos 1210 Yogyakarta 55001
Telp. (0274) 379133, 373659 Pabik Telp. (0274) 371233 Fax (0274) 371233, 379133


PEKERJAAN		
PERENCANA PENGADAAN LIFT ISI YOGYAKARTA		
LOKASI		
INSTITUT SENI INDONESIA YOGYAKARTA Jl. Parangtritis Km. 6.5, Sewon, Bantul, Yogyakarta		
TAHUN ANGGARAN		
2025		
MENYETUJUI		
PEJABAT PEMBUAT KOMITMEN		
SETYANTO PUTRO, S.E., M.H. NIP. 19690118 199503 1 003		
MENGETAHUI		
KOORDINATOR PTP		
Dr. Dra. Suryati, M.Hum. NIP. 19640901 200604 2 001		
KONSULTAN PERENCANA		
PT. NAVARA CIPTA DESAIN		
DEPPY DWI PRASETIO, ST., MT. DIREKTUR UTAMA		
KETERANGAN		
JUDUL GAMBAR		SKALA
KODE	NOMOR	JUMLAH

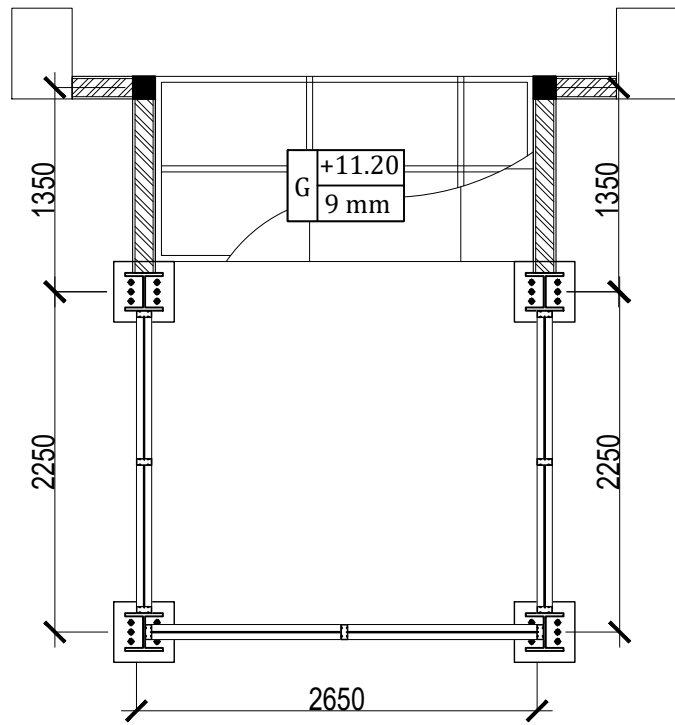

RENCANA PLAFOND LANTAI LT.1
SKALA 1 : 50

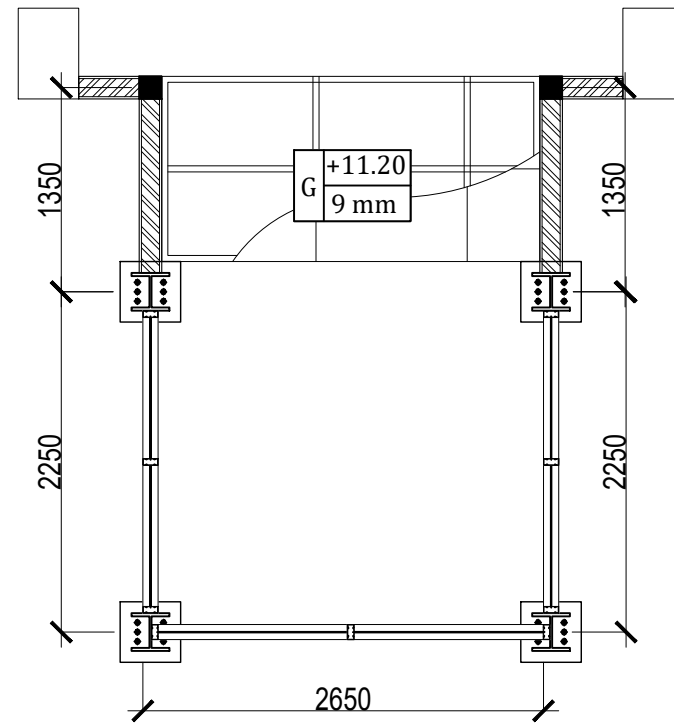

RENCANA PLAFOND LANTAI LT.2
SKALA 1 : 50

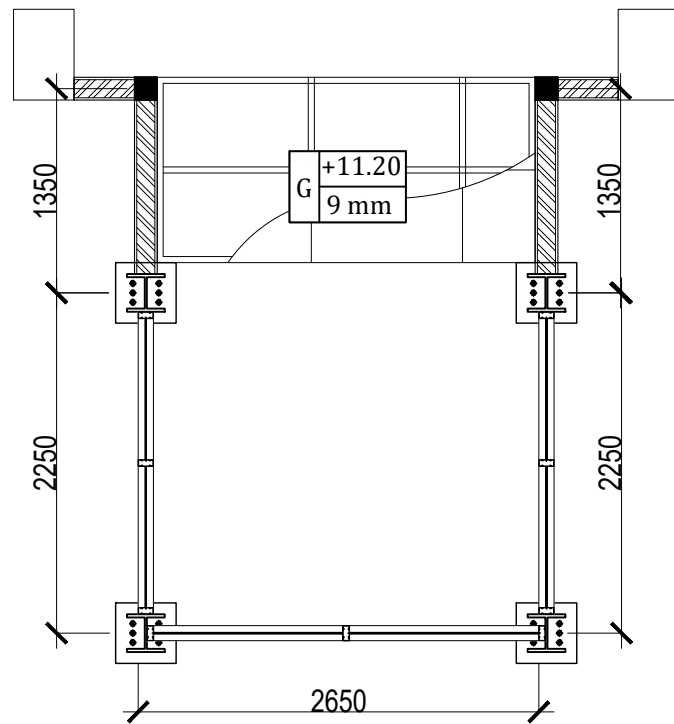


RENCANA PLAFOND LANTAI LT.3
SKALA 1 : 50

KODE	KETERANGAN
G	Plafond Gypsum Board tebal 9 mm




KEMENTERIAN PENDIDIKAN TINGGI, SAINS, DAN
TEKNOLOGI
INSTITUT SENI INDONESIA YOGYAKARTA
Jl. Parangtritis Km. 6.5 Kotak Pos 1210 Yogyakarta 55001
Telp. (0274) 379133, 373659 Raktor Telp. (0274) 371233 Fax (0274) 371233, 379133


PEKERJAAN		
PERENCANA PENGADAAN LIFT ISI YOGYAKARTA		
LOKASI		
INSTITUT SENI INDONESIA YOGYAKARTA Jl. Parangtritis Km. 6.5, Sewon, Bantul, Yogyakarta		
TAHUN ANGGARAN		
2025		
MENYETUJUI		
PEJABAT PEMBUAT KOMITMEN		
SETYANTO PUTRO, S.E., M.H. NIP. 19690118 199503 1 003		
MENGETAHUI		
KOORDINATOR PTP		
Dr. Dra. Suryati, M.Hum. NIP. 19640901 200604 2 001		
KONSULTAN PERENCANA		
PT. NAVARA CIPTA DESAIN		
DEPPY DWI PRASETIO, ST., MT. DIREKTUR UTAMA		
KETERANGAN		
JUDUL GAMBAR		SKALA
KODE	NOMOR	JUMLAH

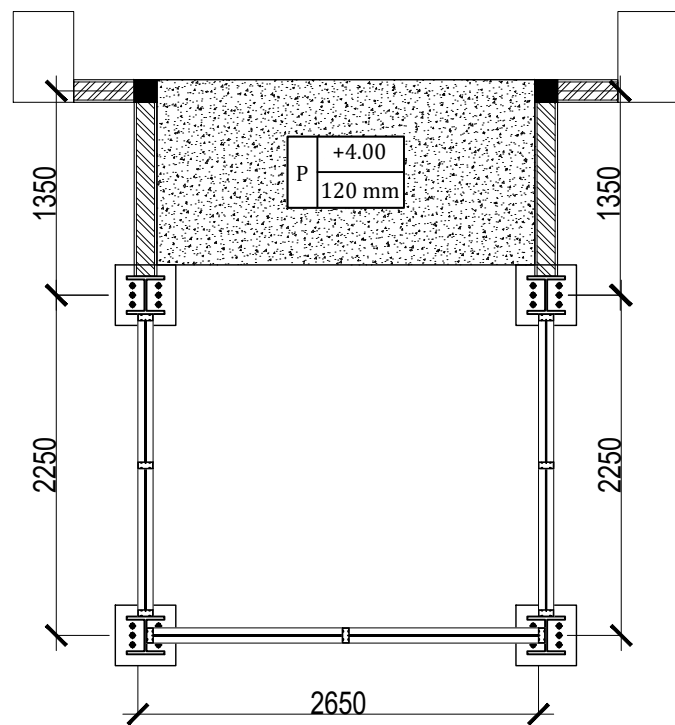

RENCANA PLAT LANTAI LT.1
SKALA 1:100

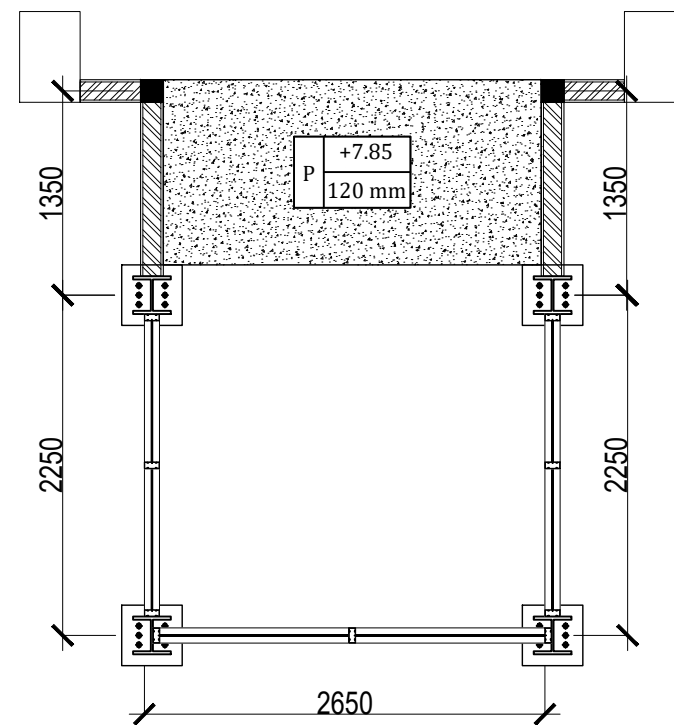

RENCANA PLAT LANTAI LT.2
SKALA 1:100

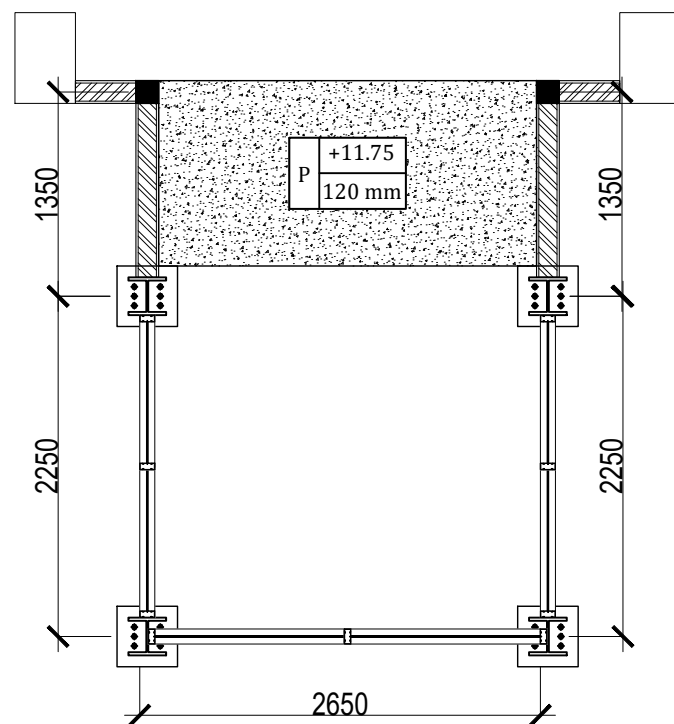


RENCANA PLAT LANTAI LT.3
SKALA 1:100

KODE	KETERANGAN
P	Plat Lantai Tebal 120 mm




KEMENTERIAN PENDIDIKAN TINGGI, SAINS, DAN
TEKNOLOGI
INSTITUT SENI INDONESIA YOGYAKARTA
Jl. Parangtritis Km. 6.5 Kotak Pos 1210 Yogyakarta 55001
Telp. (0274) 379133, 373659 Pabikar Telp. (0274) 371233 Fax (0274) 371233, 379133


PEKERJAAN		
PERENCANA PENGADAAN LIFT ISI YOGYAKARTA		
LOKASI		
INSTITUT SENI INDONESIA YOGYAKARTA Jl. Parangtritis Km. 6.5, Sewon, Bantul, Yogyakarta		
TAHUN ANGGARAN		
2025		
MENYETUJUI		
PEJABAT PEMBUAT KOMITMEN		
SETYANTO PUTRO, S.E., M.H. NIP. 19690118 199503 1 003		
MENGETAHUI		
KOORDINATOR PTP		
Dr. Dra. Suryati, M.Hum. NIP. 19640901 200604 2 001		
KONSULTAN PERENCANA		
PT. NAVARA CIPTA DESAIN		
DEPPY DWI PRASETIO, ST., MT. DIREKTUR UTAMA		
KETERANGAN		
JUDUL GAMBAR		SKALA
KODE	NOMOR	JUMLAH

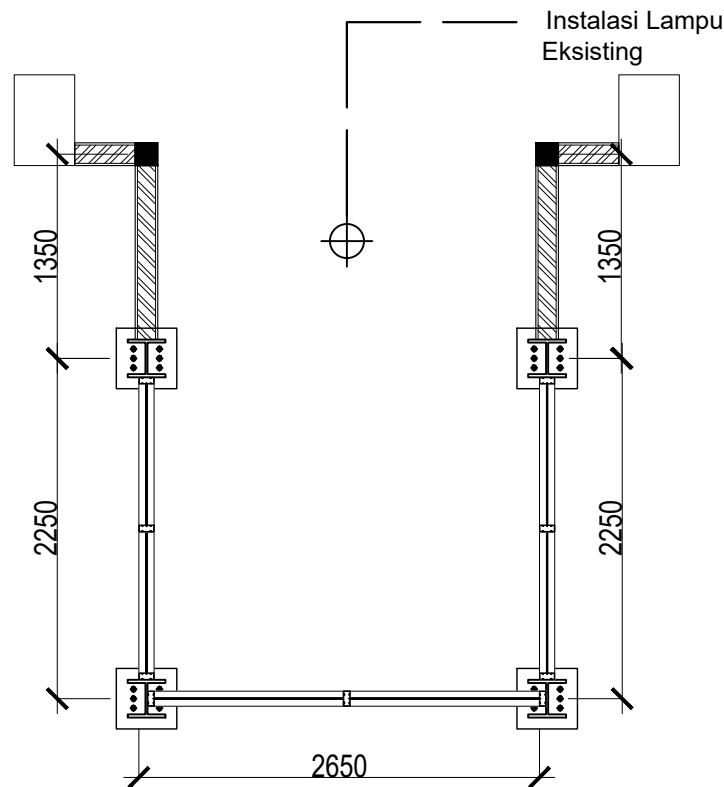

RENCANA ELEKTRIKAL LANTAI LT.1
SKALA 1:100

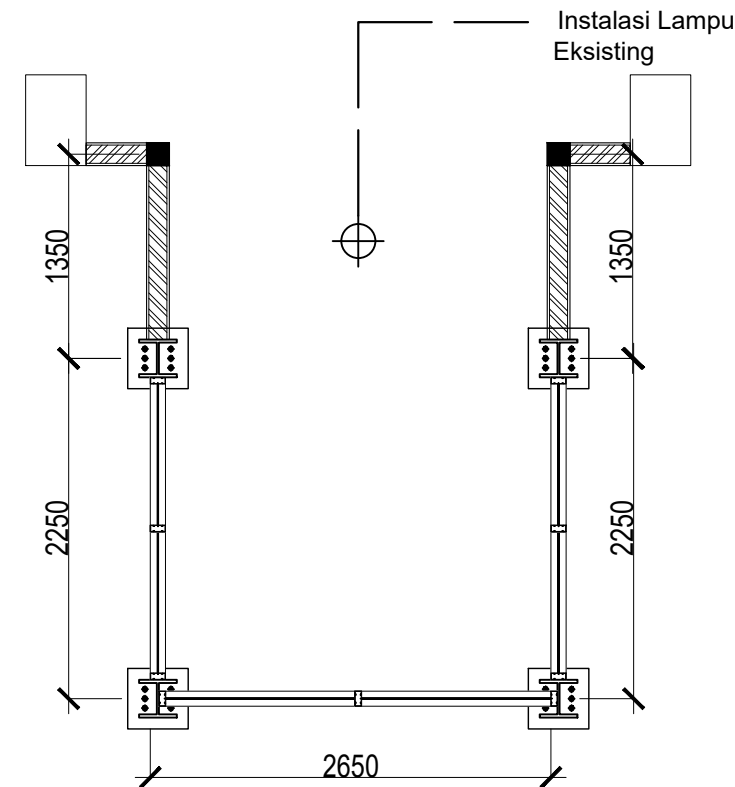

RENCANA ELEKTRIKAL LANTAI LT.2
SKALA 1:100

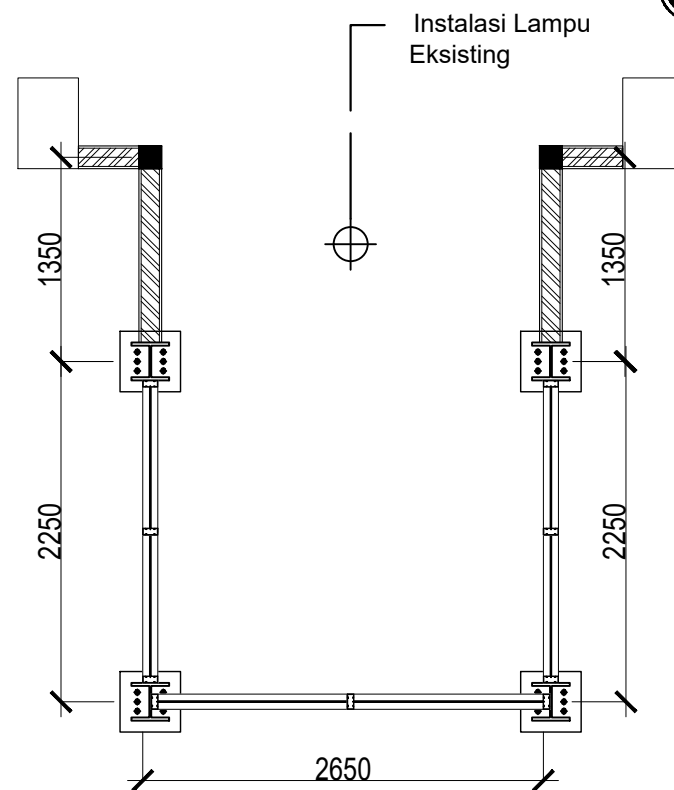

RENCANA ELEKTRIKAL LANTAI LT.3
SKALA 1:100

KODE	KETERANGAN
⊕	Lampu Downlight Inbow 19 watt



KEMENTERIAN PENDIDIKAN TINGGI, SAINS, DAN
TEKNOLOGI
INSTITUT SENI INDONESIA YOGYAKARTA
Jl. Parangtritis Km. 6.5 Kotak Pos 1210 Yogyakarta 55001
Telp. (0274) 379133, 373659 Pabikar Telp. (0274) 371233 Fax (0274) 371233, 379133

PEKERJAAN

PERENCANA PENGADAAN LIFT ISI
YOGYAKARTA

LOKASI

INSTITUT SENI INDONESIA YOGYAKARTA
Jl. Parangtritis Km. 6.5, Sewon, Bantul, Yogyakarta

TAHUN ANGGARAN

2025

MENYETUJUI

PEJABAT PEMBUAT KOMITMEN

SETYANTO PUTRO, S.E., M.H.
NIP. 19690118 199503 1 003

MENGETAHUI

KOORDINATOR PTP

Dr. Dra. Suryati, M.Hum.
NIP. 19640901 200604 2 001

KONSULTAN PERENCANA


PT. NAVARA CIPTA DESAIN


DEPPY DWI PRASETIO, ST., MT.
DIREKTUR UTAMA

KETERANGAN

JUDUL GAMBAR		SKALA
KODE	NOMOR	JUMLAH

 Dari MDP Lantai 1

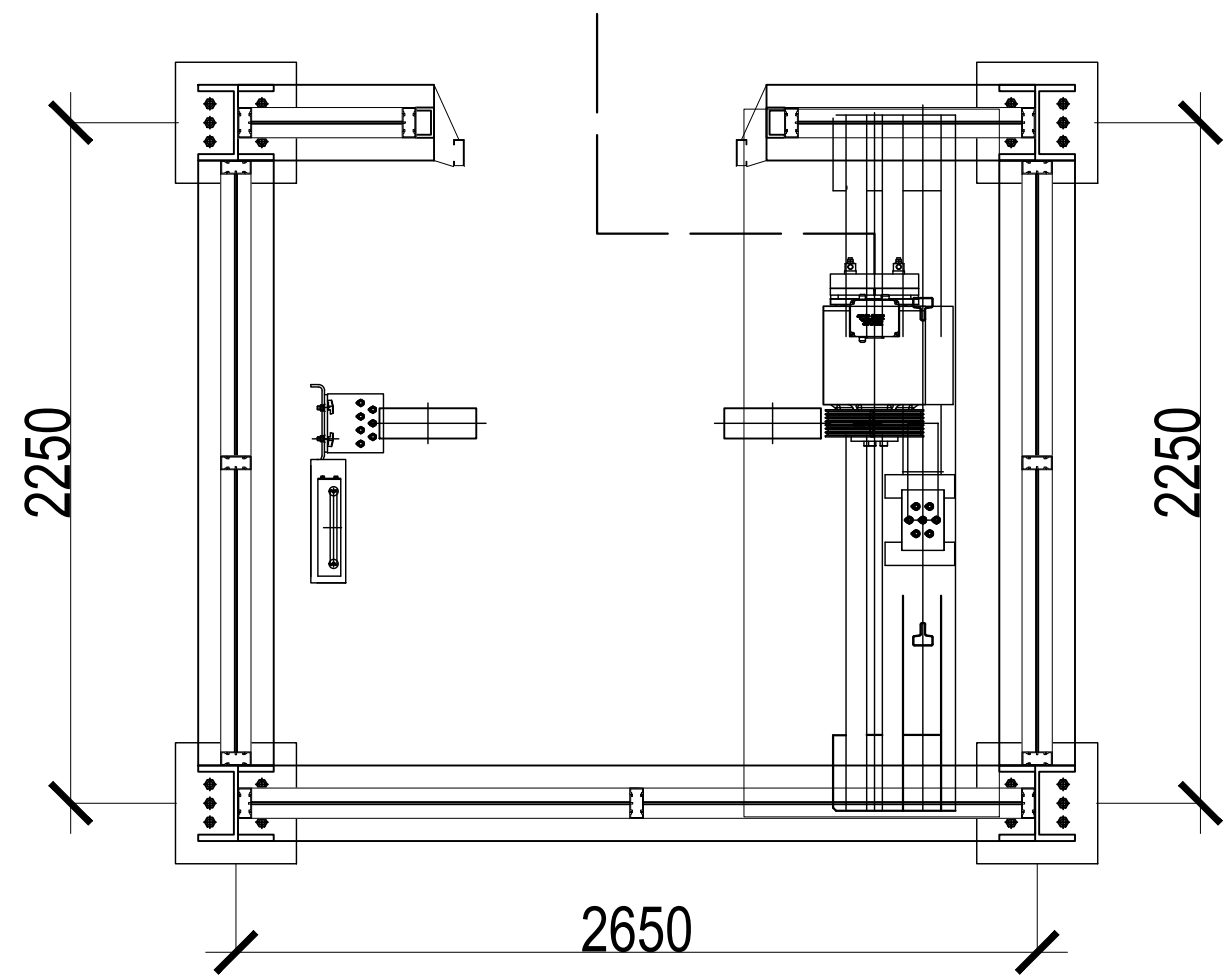

 **RENCANA KELISTRIKAN R. MESIN**
SKALA 1 : 25



KEMENTERIAN PENDIDIKAN TINGGI, SAINS, DAN
TEKNOLOGI
INSTITUT SENI INDONESIA YOGYAKARTA
Jl. Parangtritis Km. 6.5 Kotak Pos 1210 Yogyakarta 55001
Telp. (0274) 379133, 373659 Raktor Telp. (0274) 371233 Fax (0274) 371233, 379133

PEKERJAAN		
PERENCANA PENGADAAN LIFT ISI YOGYAKARTA		
LOKASI		
INSTITUT SENI INDONESIA YOGYAKARTA Jl. Parangtritis Km. 6.5, Sewon, Bantul, Yogyakarta		
TAHUN ANGGARAN		
2025		
MENYETUJUI		
PEJABAT PEMBUAT KOMITMEN		
SETYANTO PUTRO, S.E., M.H. NIP. 19690118 199503 1 003		
MENGETAHUI		
KOORDINATOR PTP		
Dr. Dra. Suryati, M.Hum. NIP. 19640901 200604 2 001		
KONSULTAN PERENCANA		
PT. NAVARA CIPTA DESAIN		
DEPPY DWI PRASETIO, ST., MT. DIREKTUR UTAMA		
KETERANGAN		
JUDUL GAMBAR		SKALA
KODE	NOMOR	JUMLAH

PERENCANA PENGADAAN LIFT ISI
YOGYAKARTA

INSTITUT SENI INDONESIA YOGYAKARTA
Jl. Parangtristis Km. 6.5, Sewon, Bantul, Yogyakarta

2025

PEJABAT PEMBUAT KOMITMEN

SETYANTO PUTRO, S.E., M.H.
NIP. 19690118 199503 1 003

KOORDINATOR PTP


Dr. Dra. Suryati, M.Hum.
NIP. 19640901 200604 2 001

KONSULTAN PERENCANA
PT. NAVARA CIPTA DESAIN


DEPPY DWI PRASETIO, ST., MT.
DIREKTUR UTAMA

JUDUL GAMBAR		SKALA
KODE	NOMOR	JUMLAH



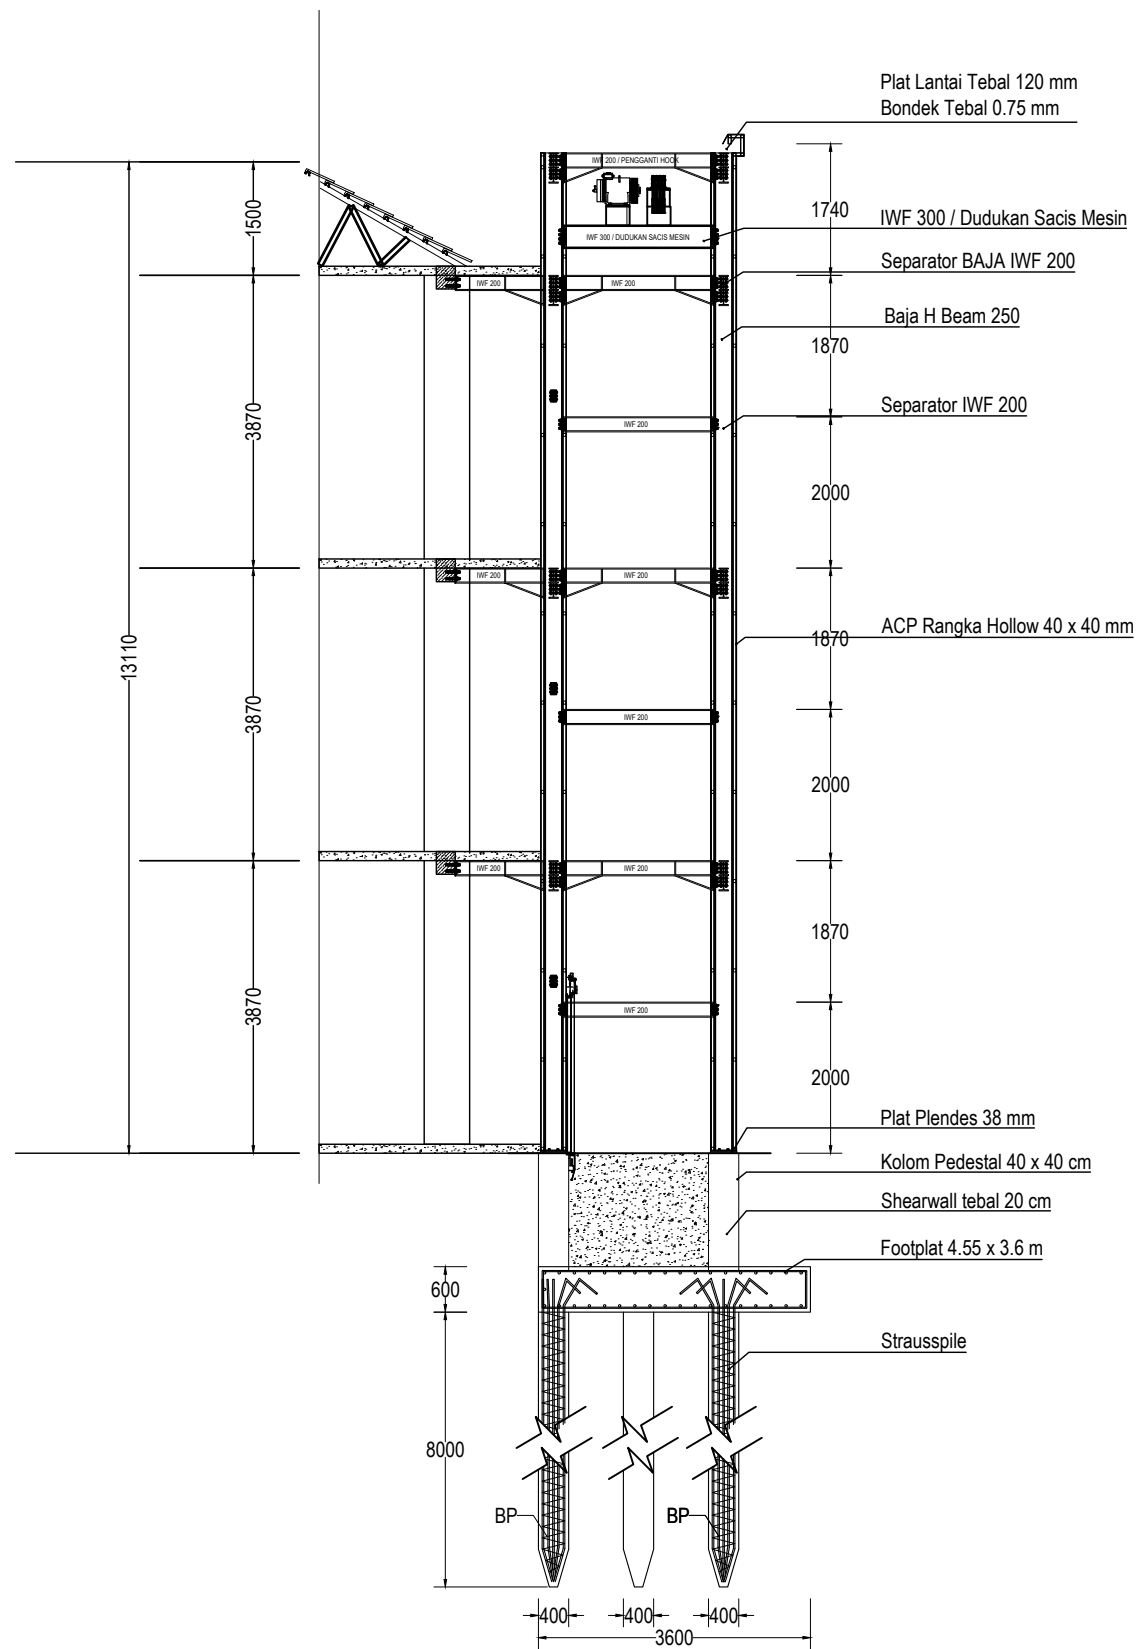

 **POTONGAN B - B**
SKALA 1:100

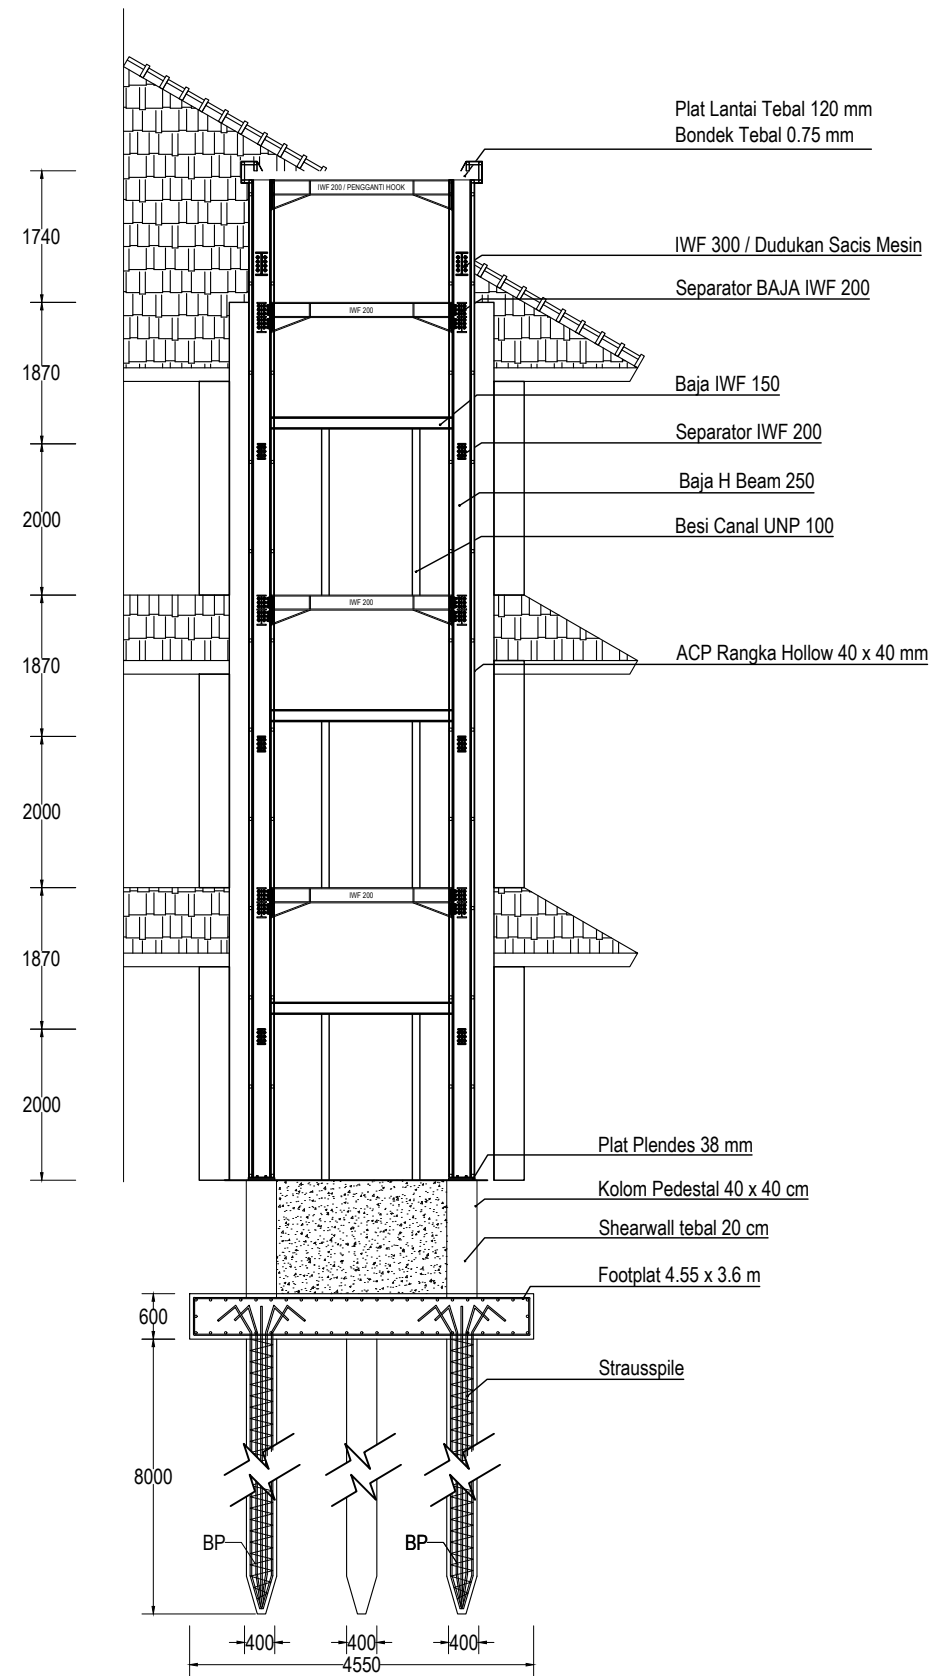

 **POTONGAN A - A**
SKALA 1:100



KEMENTERIAN PENDIDIKAN TINGGI, SAINS, DAN
TEKNOLOGI

INSTITUT SENI INDONESIA YOGYAKARTA

Jl. Parangtritis Km. 6.5 Kotak Pos 1210 Yogyakarta 55001
Telp. (0274) 379133, 373659 Raktor Telp. (0274) 371233 Fax (0274) 371233, 379133

PEKERJAAN

PERENCANA PENGADAAN LIFT ISI
YOGYAKARTA

LOKASI

INSTITUT SENI INDONESIA YOGYAKARTA
Jl. Parangtritis Km. 6.5, Sewon, Bantul, Yogyakarta

TAHUN ANGGARAN

2025

MENYETUJUI

PEJABAT PEMBUAT KOMITMEN

SETYANTO PUTRO, S.E., M.H.

NIP. 19690118 199503 1 003

MENGETAHUI

KOORDINATOR PTP

Dr. Dra. Suryati, M.Hum.

NIP. 19640901 200604 2 001

KONSULTAN PERENCANA

PT. NAVARA CIPTA DESAIN

DEPPY DWI PRASETIO, ST., MT.

DIREKTUR UTAMA

KETERANGAN

JUDUL GAMBAR

SKALA

KODE

NOMOR

JUMLAH



KEMENTERIAN PENDIDIKAN TINGGI, SAINS, DAN
TEKNOLOGI
INSTITUT SENI INDONESIA YOGYAKARTA
Jl. Parangtritis Km. 6.5 Kotak Pos 1210 Yogyakarta 55001
Telp. (0274) 379133, 373659 Pabikar Telp. (0274) 371233 Fax (0274) 371233, 379133

PEKERJAAN

PERENCANA PENGADAAN LIFT ISI
YOGYAKARTA

LOKASI

INSTITUT SENI INDONESIA YOGYAKARTA
Jl. Parangtritis Km. 6.5, Sewon, Bantul, Yogyakarta

TAHUN ANGGARAN

2025

MENYETUJUI

PEJABAT PEMBUAT KOMITMEN

SETYANTO PUTRO, S.E., M.H.
NIP. 19690118 199503 1 003

MENGETAHUI

KOORDINATOR PTP


Dr. Dra. Suryati, M.Hum.
NIP. 19640901 200604 2 001

KONSULTAN PERENCANA
PT. NAVARA CIPTA DESAIN


DEPPY DWI PRASETIO, ST., MT.
DIREKTUR UTAMA

KETERANGAN

JUDUL GAMBAR		SKALA
KODE	NOMOR	JUMLAH

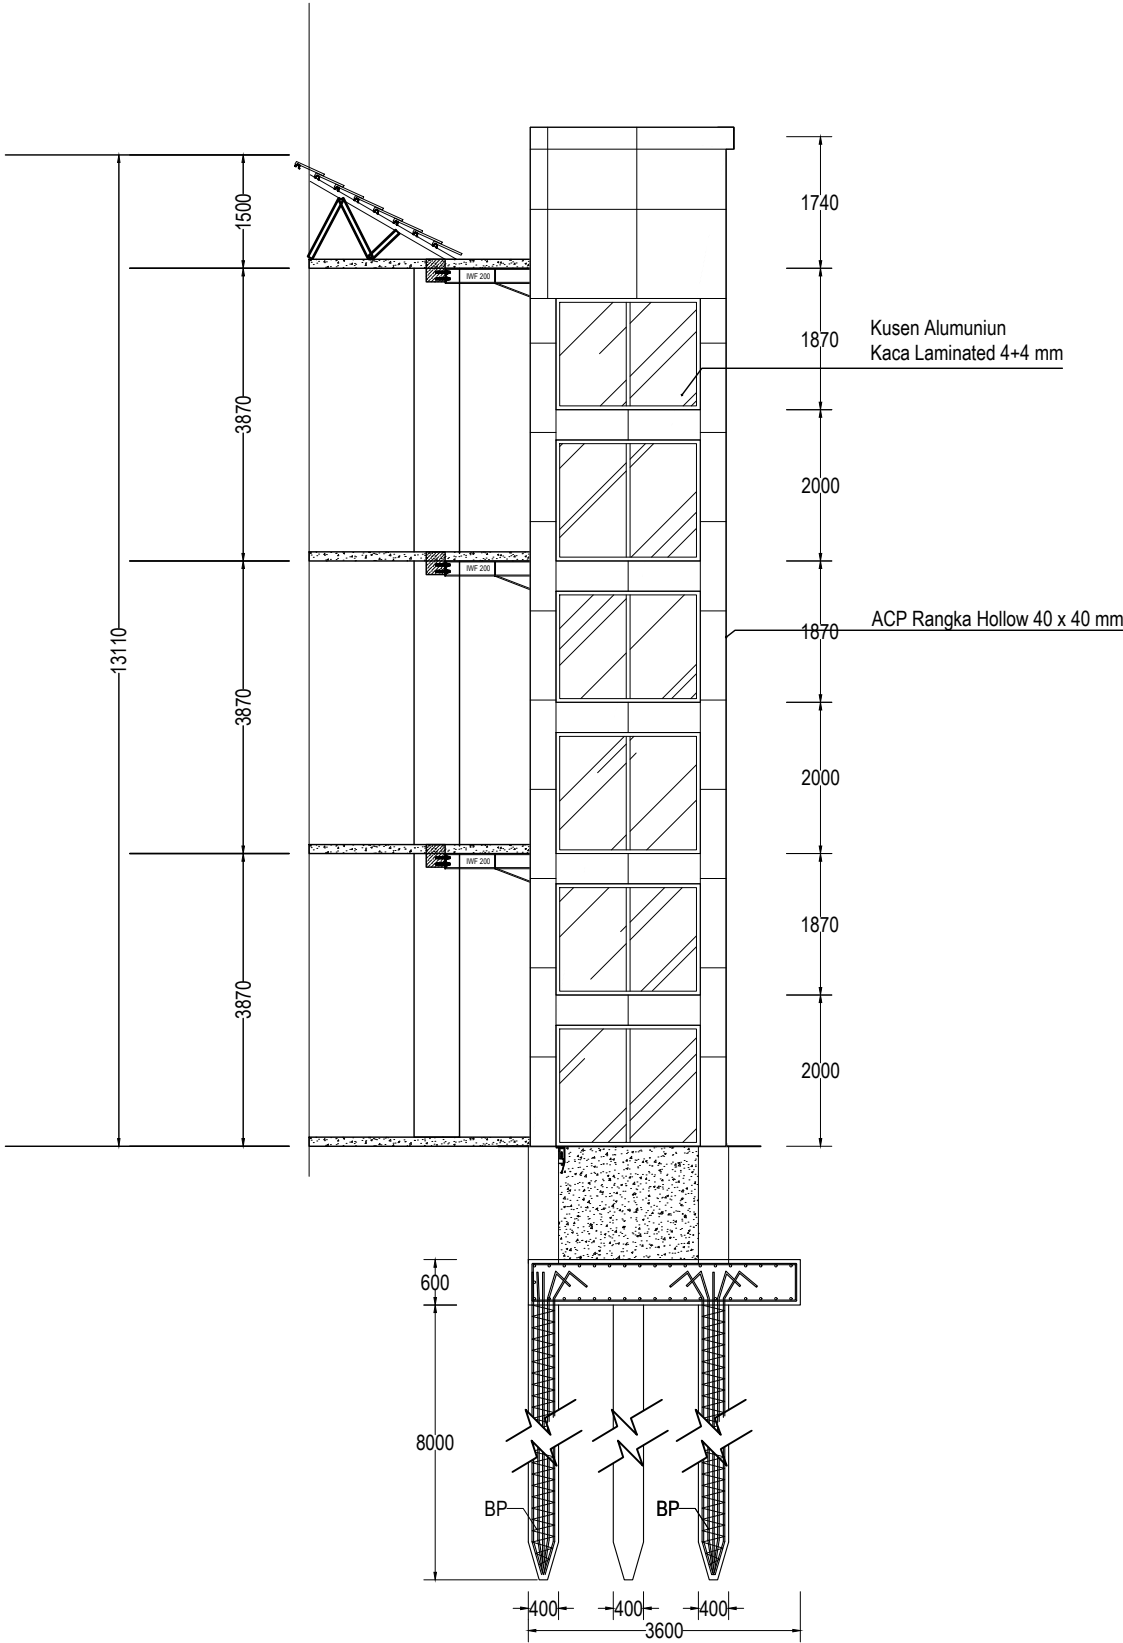

TAMPAK SAMPING
SKALA 1:100

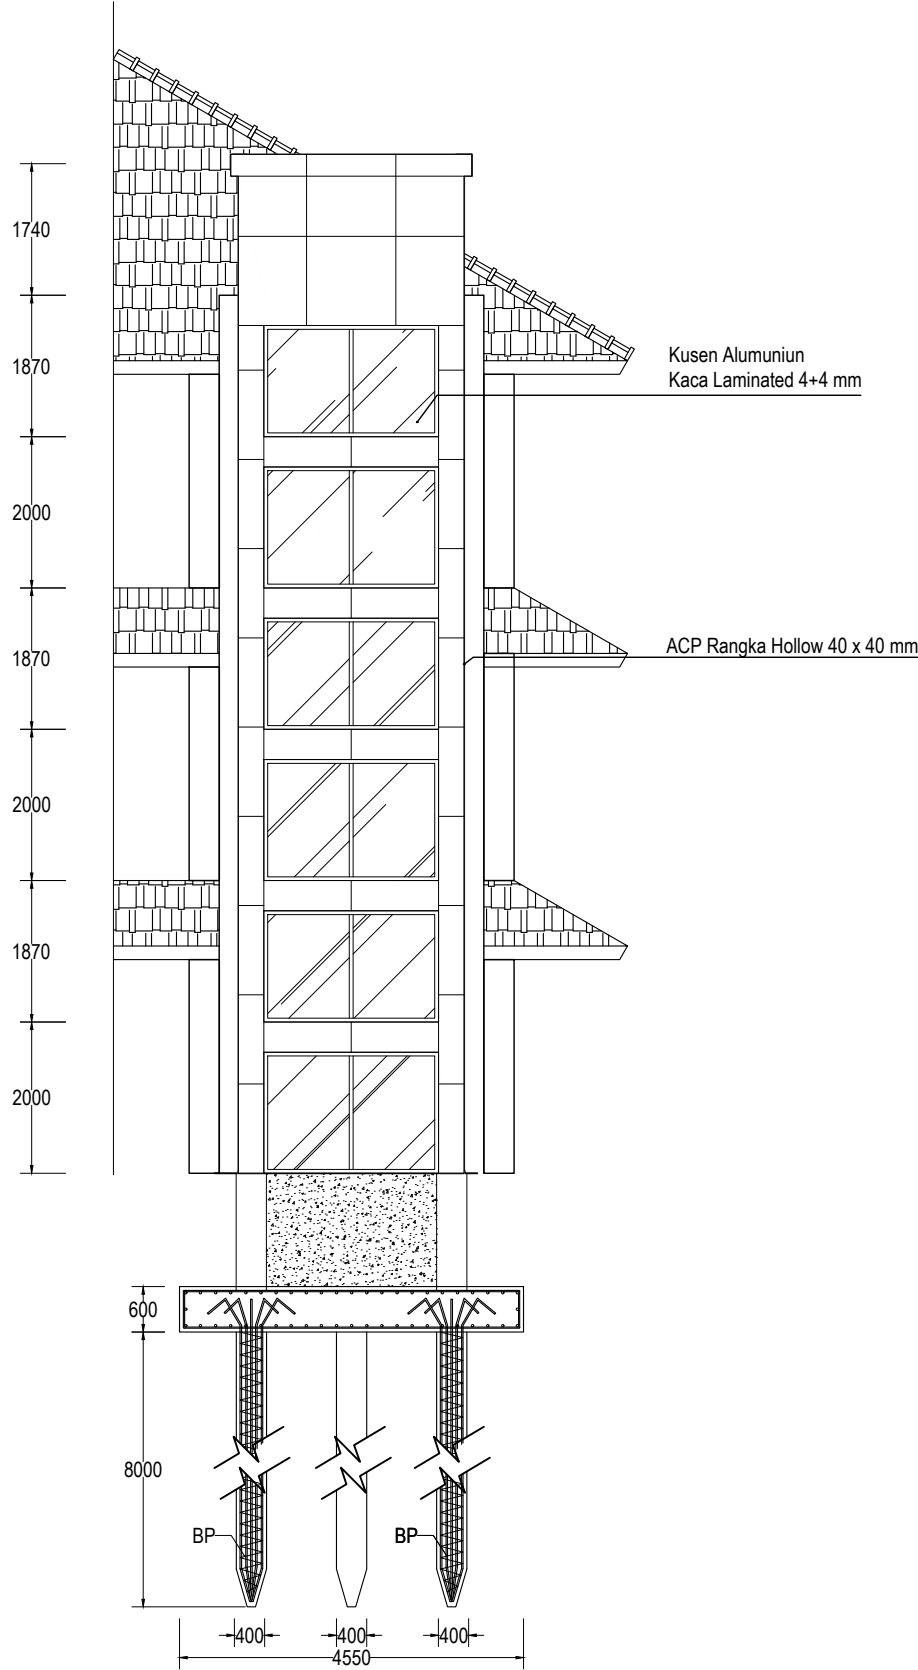

TAMPAK DEPAN
SKALA 1:100



KEMENTERIAN PENDIDIKAN TINGGI, SAINS, DAN TEKNOLOGI
INSTITUT SENI INDONESIA YOGYAKARTA
Jl. Parangtritis Km. 6.5 Kotak Pos 1210 Yogyakarta 55001
Telp. (0274) 379133, 373659 Pabikar Telp. (0274) 371233 Fax (0274) 371233, 379133

PEKERJAAN

PERENCANA PENGADAAN LIFT ISI
YOGYAKARTA

LOKASI

INSTITUT SENI INDONESIA YOGYAKARTA
Jl. Parangtritis Km. 6.5, Sewon, Bantul, Yogyakarta

TAHUN ANGGARAN

2025

MENYETUJUI

PEJABAT PEMBUAT KOMITMEN

SETYANTO PUTRO, S.E., M.H.
NIP. 19690118 199503 1 003

MENGETAHUI

KOORDINATOR PTP


Dr. Dra. Suryati, M.Hum.
NIP. 19640901 200604 2 001

KONSULTAN PERENCANA
PT. NAVARA CIPTA DESAIN


DEPPY DWI PRASETIO, ST., MT.
DIREKTUR UTAMA

KETERANGAN


JUDUL GAMBAR		SKALA
KODE	NOMOR	JUMLAH

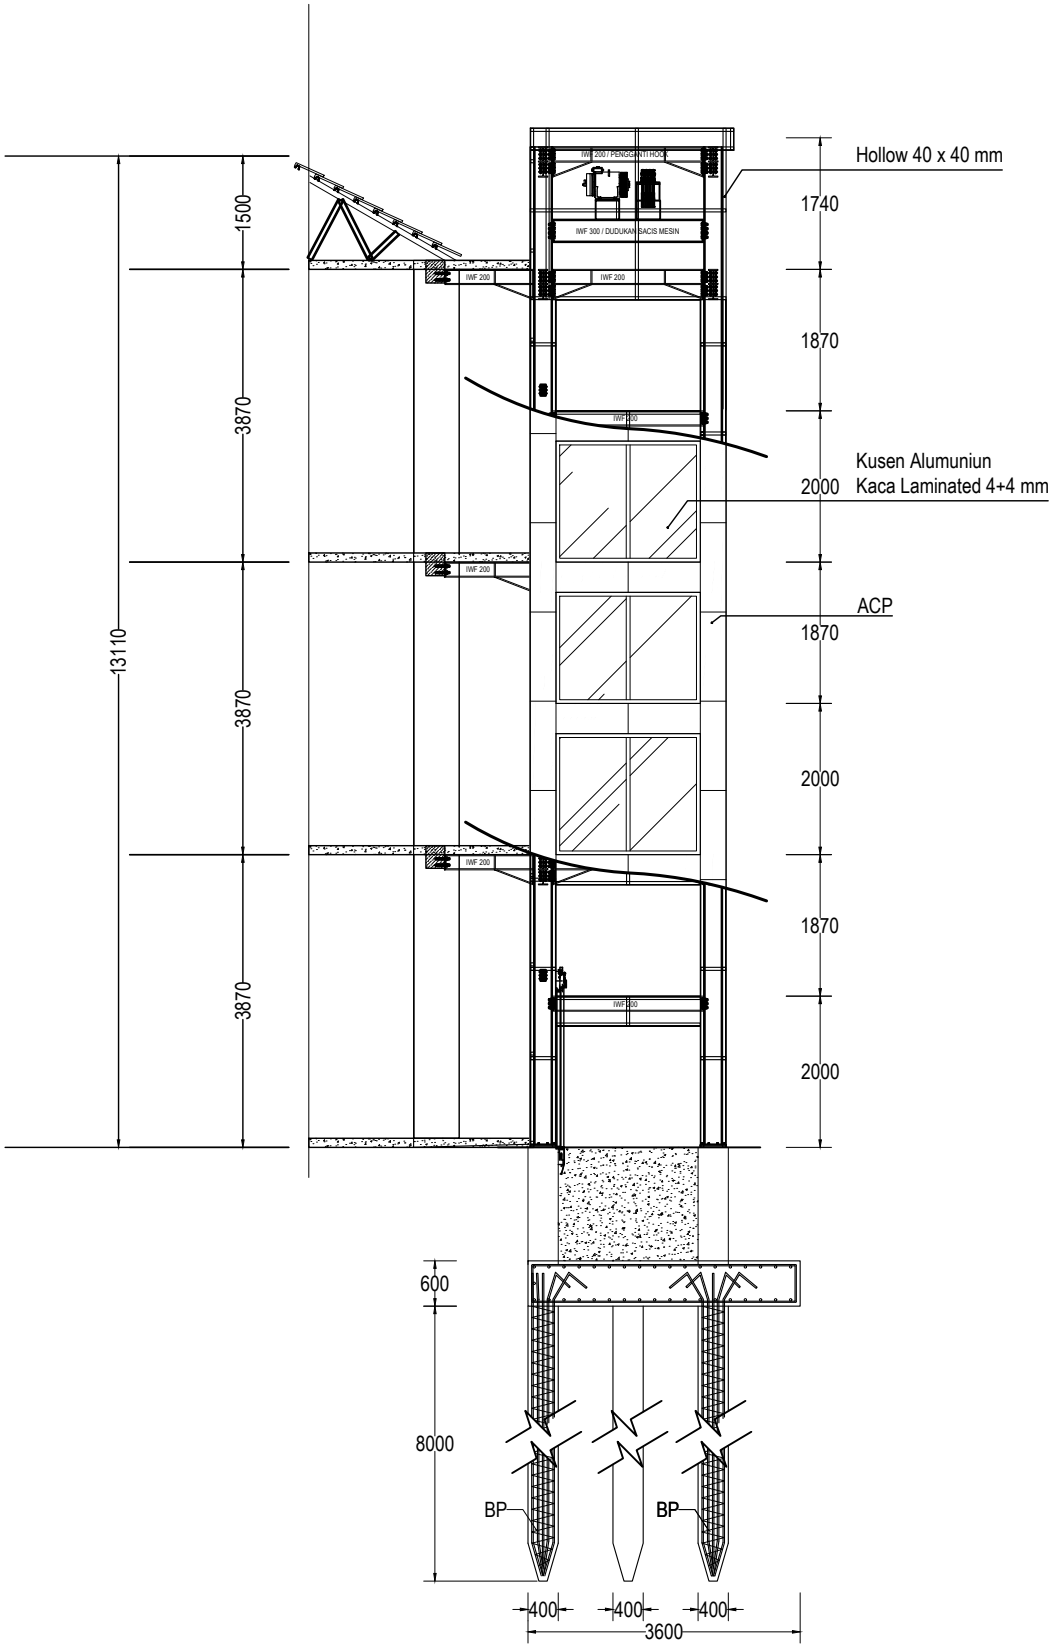

RENCANA RANGKA ACP DAN KACA
SKALA 1:100

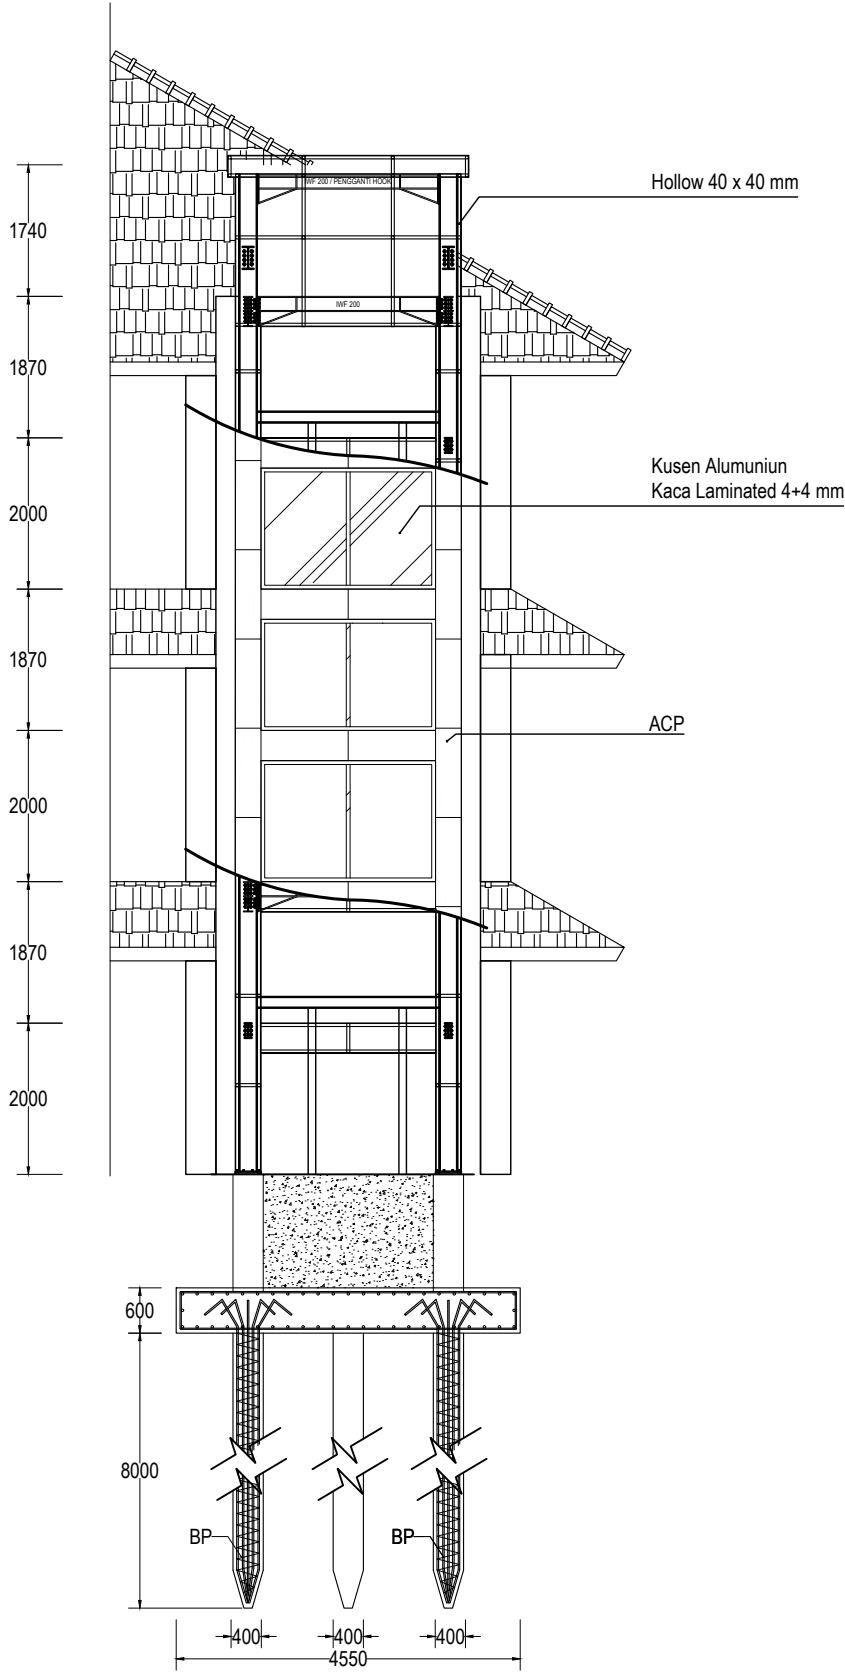

RENCANA RANGKA ACP DAN KACA
SKALA 1:100

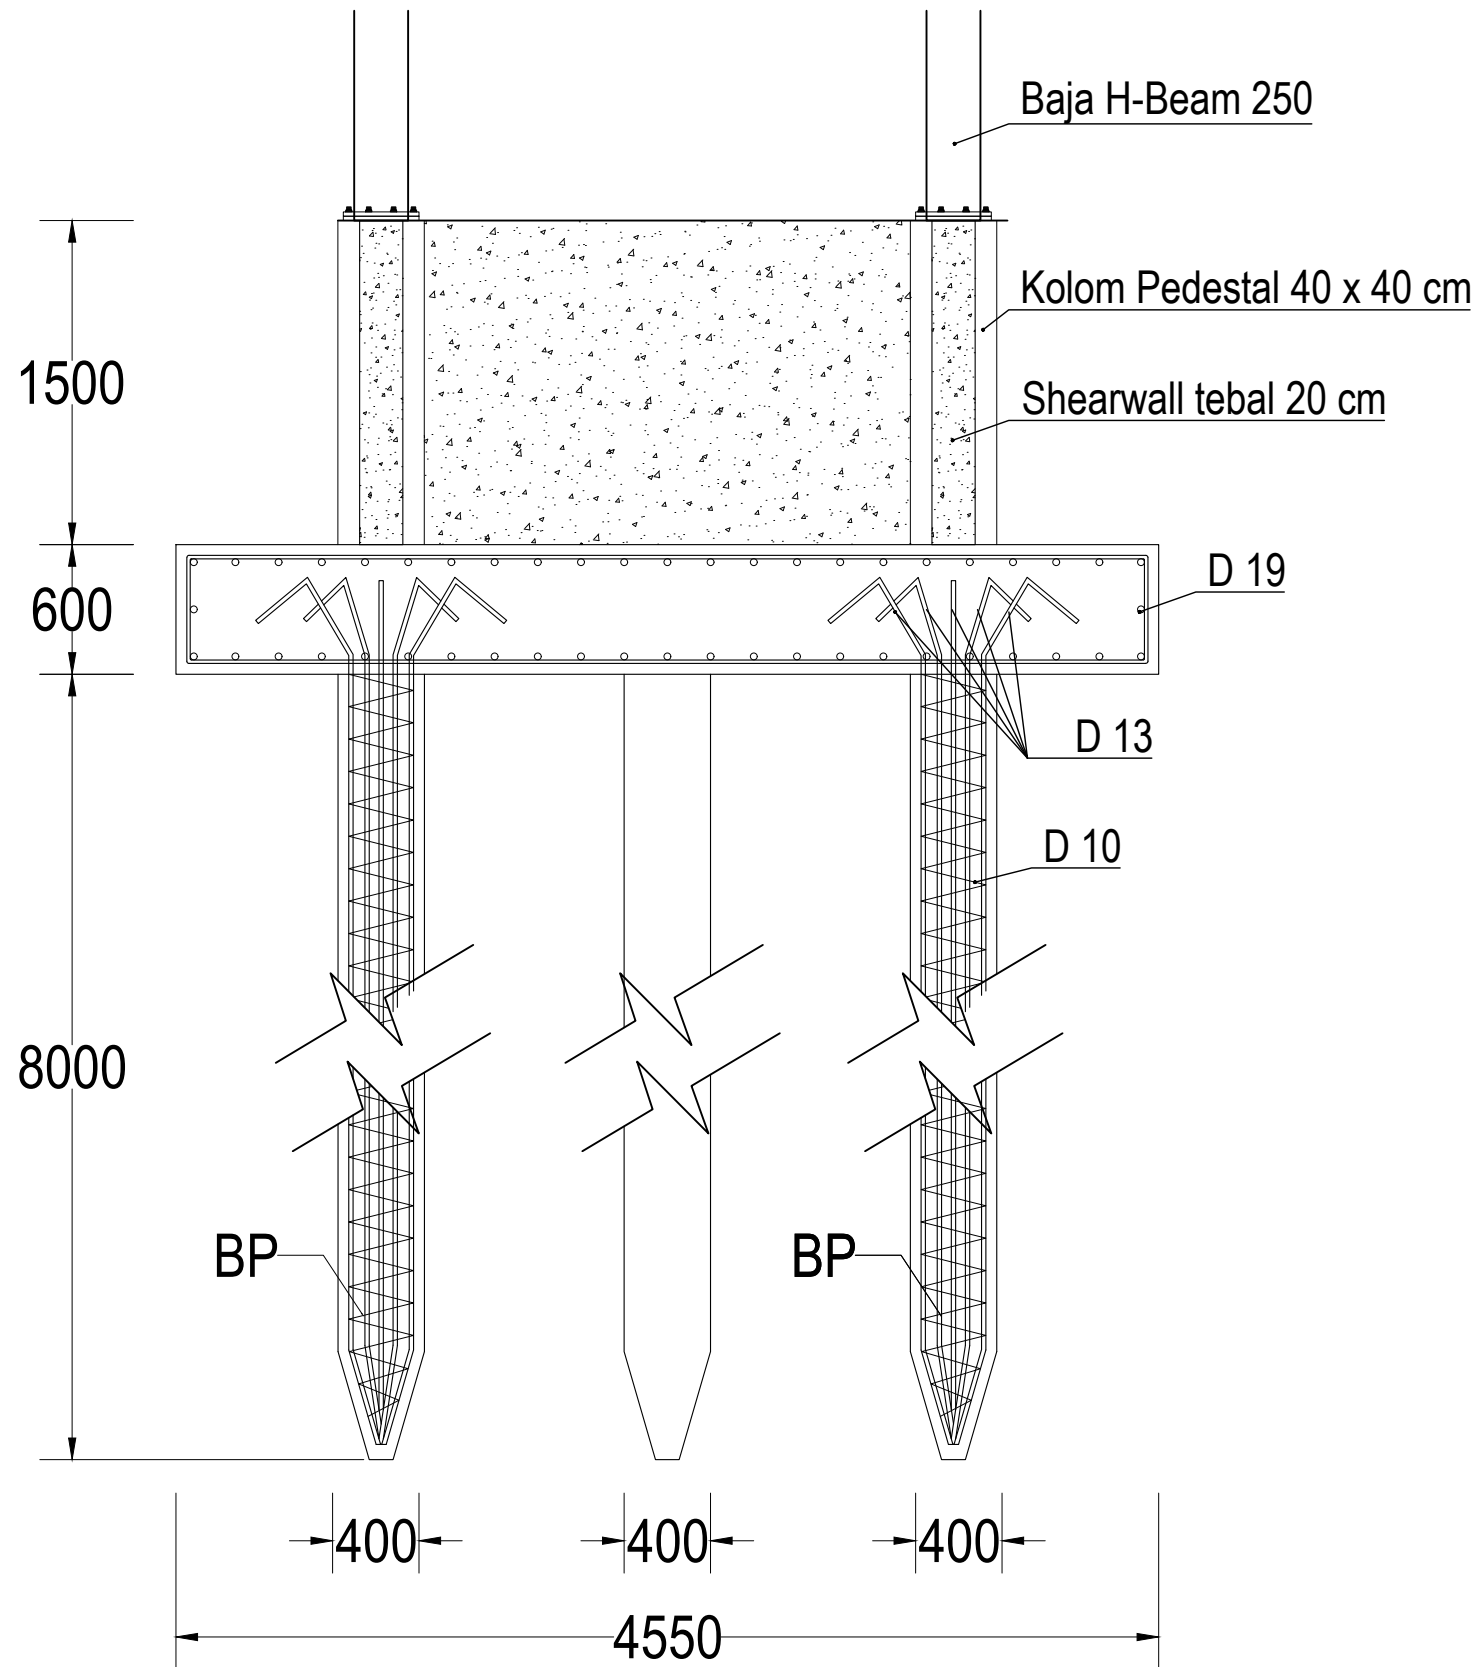

 **DETAIL PONDASI**
SKALA 1 : 35



KEMENTERIAN PENDIDIKAN TINGGI, SAINS, DAN
TEKNOLOGI
INSTITUT SENI INDONESIA YOGYAKARTA
Jl. Parangtritis Km. 6.5 Kotak Pos 1210 Yogyakarta 55001
Telp. (0274) 379133, 373659 Pabikar Telp. (0274) 371233 Fax (0274) 371233, 379133

PEKERJAAN		
PERENCANA PENGADAAN LIFT ISI YOGYAKARTA		
LOKASI		
INSTITUT SENI INDONESIA YOGYAKARTA Jl. Parangtritis Km. 6.5, Sewon, Bantul, Yogyakarta		
TAHUN ANGGARAN		
2025		
MENYETUJUI		
PEJABAT PEMBUAT KOMITMEN		
SETYANTO PUTRO, S.E., M.H. NIP. 19690118 199503 1 003		
MENGETAHUI		
KOORDINATOR PTP		
Dr. Dra. Suryati, M.Hum. NIP. 19640901 200604 2 001		
KONSULTAN PERENCANA		
PT. NAVARA CIPTA DESAIN		
DEPPY DWI PRASETIO, ST., MT. DIREKTUR UTAMA		
KETERANGAN		
JUDUL GAMBAR		SKALA
KODE	NOMOR	JUMLAH

PEKERJAAN

PERENCANA PENGADAAN LIFT ISI
YOGYAKARTA

LOKASI

INSTITUT SENI INDONESIA YOGYAKARTA
Jl. Parangtritis Km. 6.5, Sewon, Bantul, Yogyakarta

TAHUN ANGGARAN

2025

MENYETUJUI

PEJABAT PEMBUAT KOMITMEN

SETYANTO PUTRO, S.E., M.H.
NIP. 19690118 199503 1 003

MENGETAHUI

KOORDINATOR PTP

Dr. Dra. Suryati, M.Hum.
NIP. 19640901 200604 2 001



KONSULTAN PERENCANA


PT. NAVARA CIPTA DESAIN

DEPPY DWI PRASETIO, ST., MT.
DIREKTUR UTAMA

KETERANGAN

JUDUL GAMBAR		SKALA
KODE	NOMOR	JUMLAH

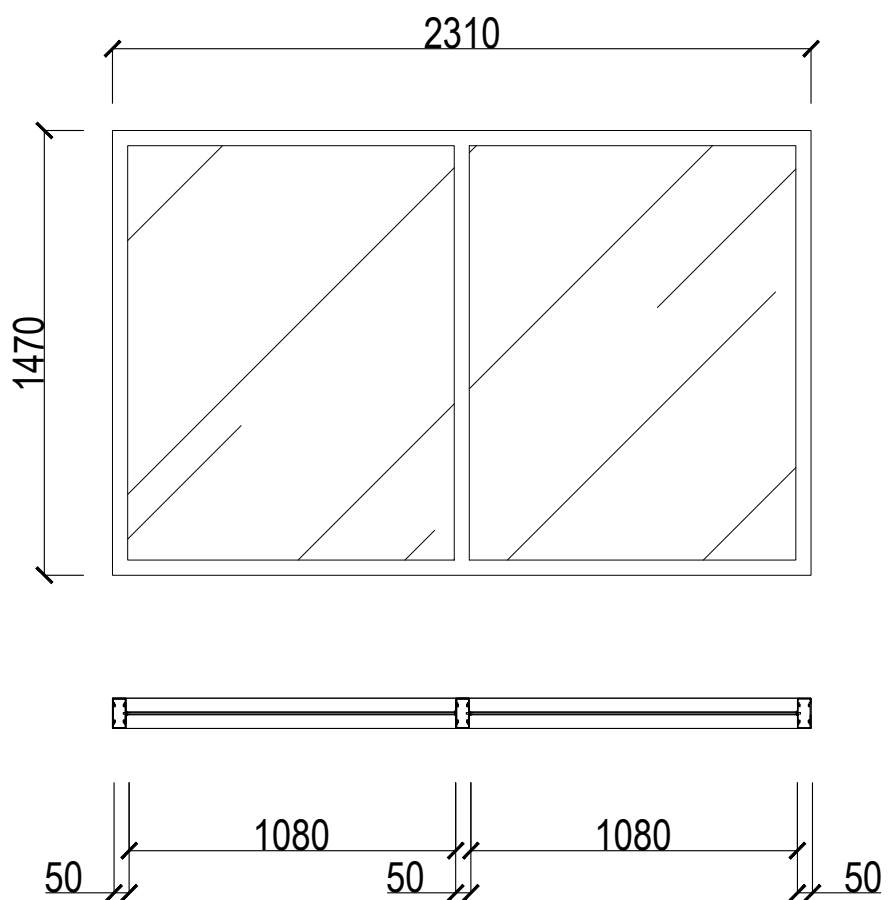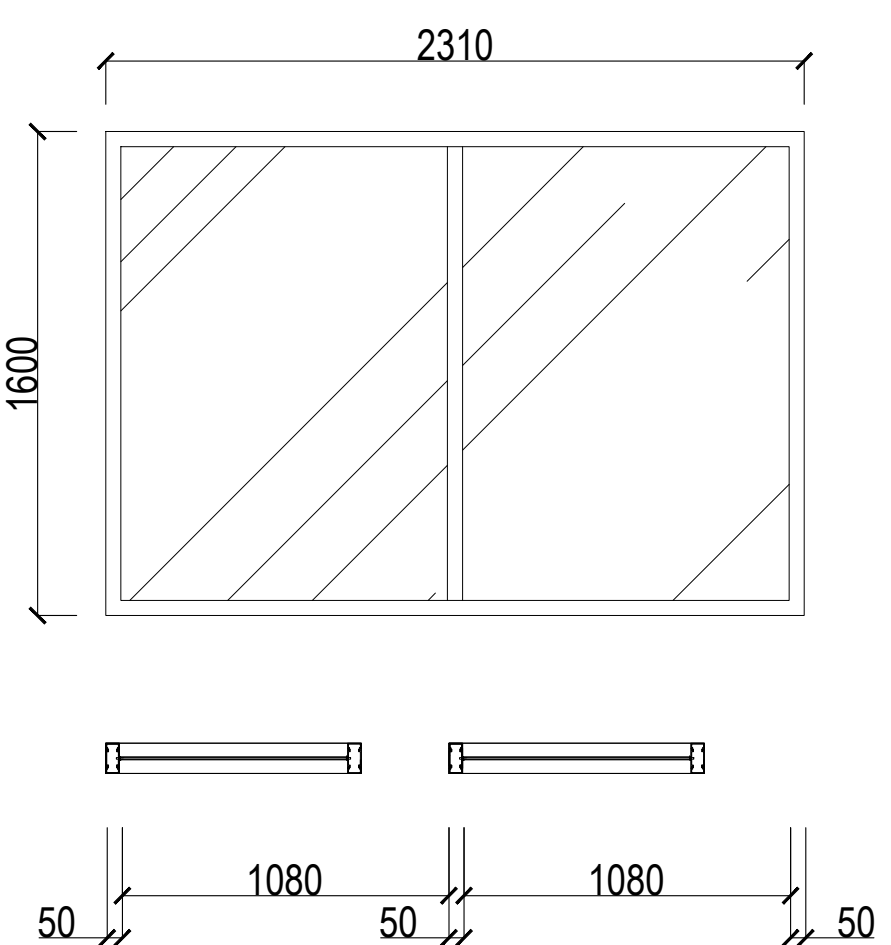TIPE	KACA	TIPE	KACA
			
JUMLAH	9 BUAH	JUMLAH	9 BUAH
HARDWARE	KUSEN = Alumunium KACA = Kaca Laminated 4 + 4 mm ASESORIS = -	HARDWARE	KUSEN = Alumunium KACA = Kaca Laminated 4 + 4 mm ASESORIS = -

 

DETAIL KACA
SKALA 1 : 25



PERENCANA PENGADAAN LIFT ISI
YOGYAKARTA

INSTITUT SENI INDONESIA YOGYAKARTA
Jl. Parangtristis Km. 6.5, Sewon, Bantul, Yogyakarta

2025

PEJABAT PEMBUAT KOMITMEN

MENGETAHUI

KOORDINATOR PTP

KONSULTAN PERENCANA

PT. NAVARA CIPTA DESAIN


DIREKTUR UTAMA

JUDUL GAMBAR

KODE	NOMOR	JUMLAH
------	-------	--------



SKALA 1 : 25

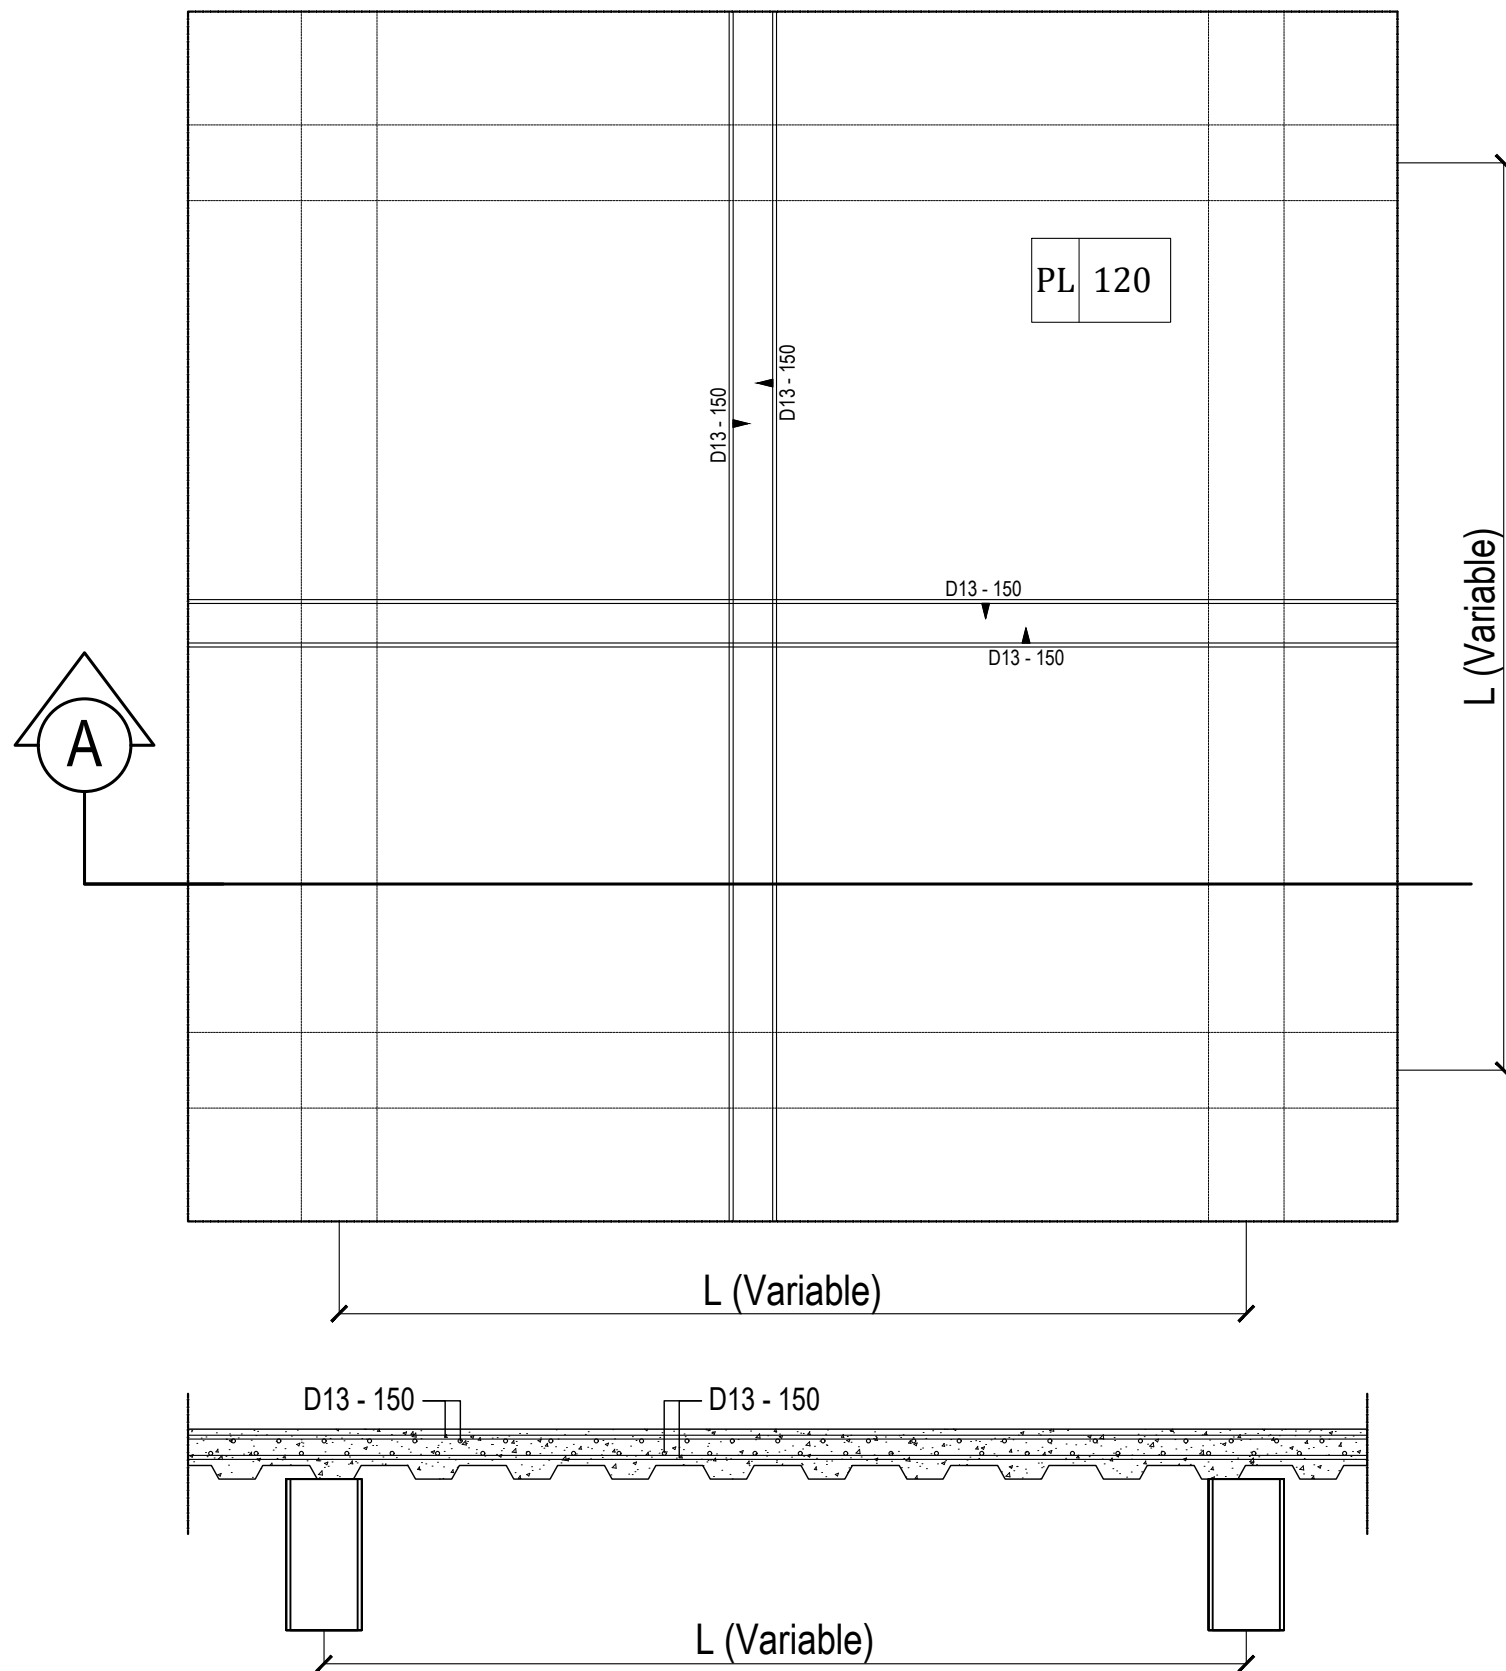

 **DETAIL PLAT LANTAI**
SKALA 1 : 25



KEMENTERIAN PENDIDIKAN TINGGI, SAINS, DAN
TEKNOLOGI
INSTITUT SENI INDONESIA YOGYAKARTA
Jl. Parangtritis Km. 6.5 Kotak Pos 1210 Yogyakarta 55001
Telp. (0274) 379133, 373659 Raktor Telp. (0274) 371233 Fax (0274) 371233, 379133

PEKERJAAN

PERENCANA PENGADAAN LIFT ISI
YOGYAKARTA

LOKASI

INSTITUT SENI INDONESIA YOGYAKARTA
Jl. Parangtritis Km. 6.5, Sewon, Bantul, Yogyakarta

TAHUN ANGGARAN

2025

MENYETUJUI

PEJABAT PEMBUAT KOMITMEN

SETYANTO PUTRO, S.E., M.H.
NIP. 19690118 199503 1 003

MENGETAHUI

KOORDINATOR PTP

Dr. Dra. Suryati, M.Hum.
NIP. 19640901 200604 2 001


KONSULTAN PERENCANA

PT. NAVARA CIPTA DESAIN

DEPPY DWI PRASETIO, ST., MT.
DIREKTUR UTAMA

KETERANGAN

JUDUL GAMBAR		SKALA
KODE	NOMOR	JUMLAH

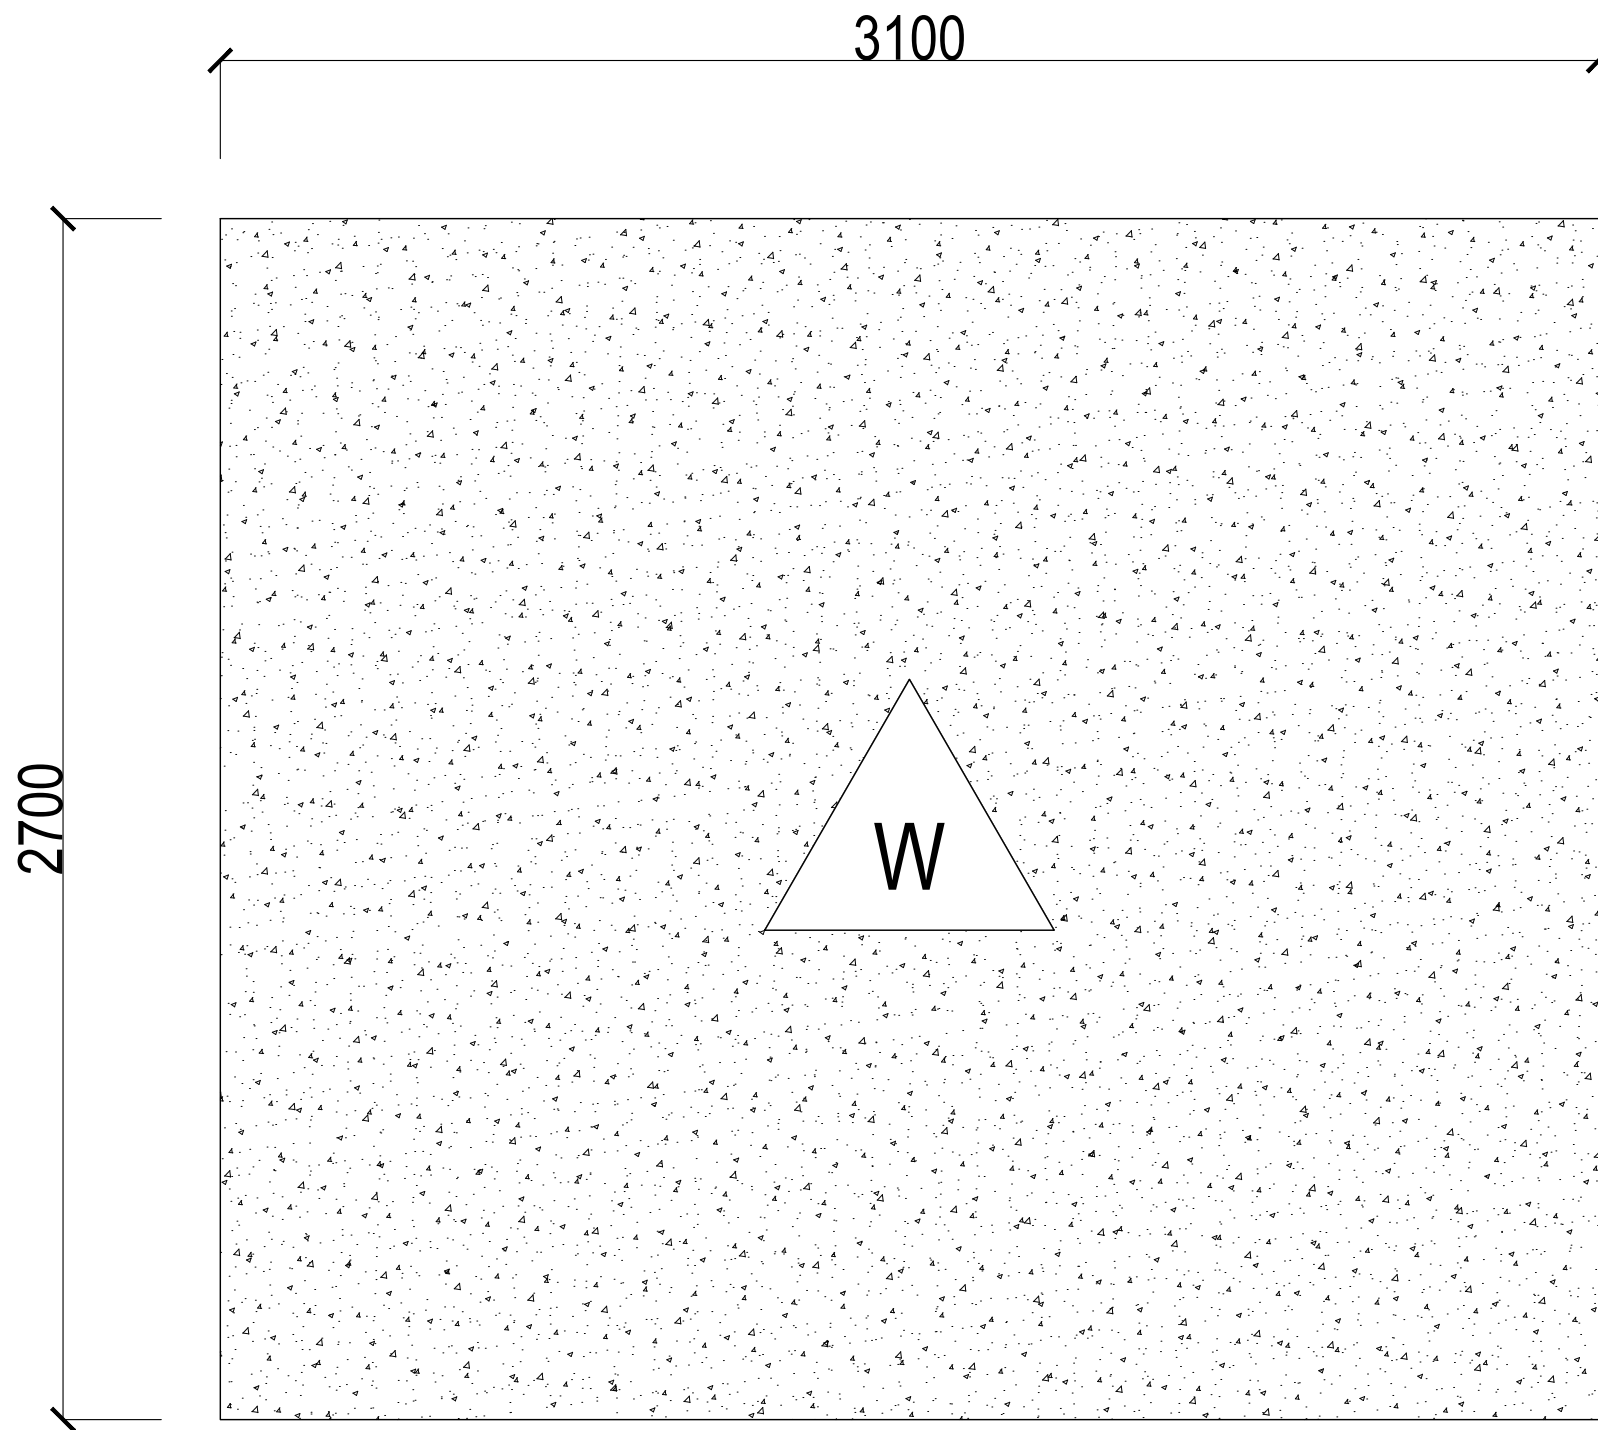

RENCANA DAK ATAP DAN WATERPROOFING

SKALA 1 : 25

KODE	KETERANGAN
W	Waterproofing



KEMENTERIAN PENDIDIKAN TINGGI, SAINS, DAN TEKNOLOGI

INSTITUT SENI INDONESIA YOGYAKARTA

Jl. Parangtritis Km. 6.5 Kotak Pos 1210 Yogyakarta 55001
Telp. (0274) 379133, 373659 Paktor Telp. (0274) 371233 Fax (0274) 371233, 379133

PEKERJAAN

PERENCANA PENGADAAN LIFT ISI
YOGYAKARTA

LOKASI

INSTITUT SENI INDONESIA YOGYAKARTA
Jl. Parangtritis Km. 6.5, Sewon, Bantul, Yogyakarta

TAHUN ANGGARAN

2025

MENYETUJUI

PEJABAT PEMBUAT KOMITMEN

SETYANTO PUTRO, S.E., M.H.

NIP. 19690118 199503 1 003

MENGETAHUI

KOORDINATOR PTP

Dr. Dra. Suryati, M.Hum.

NIP. 19640901 200604 2 001

KONSULTAN PERENCANA

PT. NAVARA CIPTA DESAIN


DEPPY DWI PRASETIO, ST., MT.

DIREKTUR UTAMA

KETERANGAN

JUDUL GAMBAR		SKALA
KODE	NOMOR	JUMLAH

KETERANGAN		
JUDUL GAMBAR		SKALA
KODE	NOMOR	JUMLAH

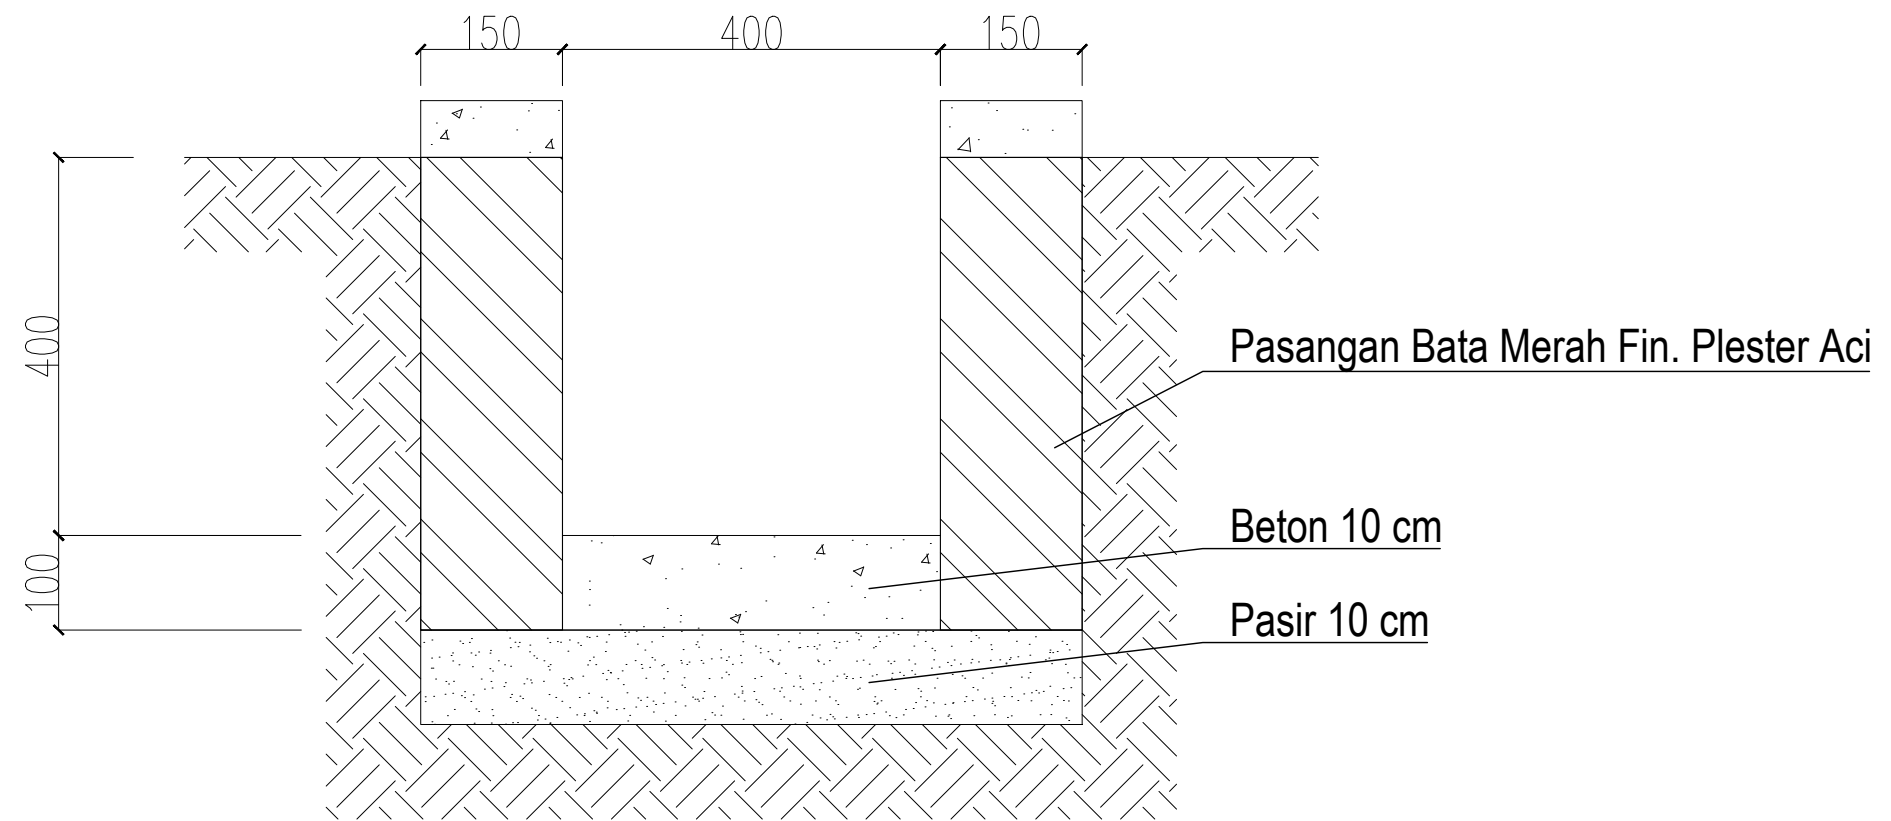

 **DETAIL DRAINASE**
SKALA 1 : 25

 KEMENTERIAN PENDIDIKAN TINGGI, SAINS, DAN TEKNOLOGI INSTITUT SENI INDONESIA YOGYAKARTA Jl. Parangtritis Km. 6.5 Kotak Pos 1210 Yogyakarta 55001 Telp. (0274) 379133, 373659 Pabkot Telp. (0274) 371233 Fax (0274) 371233, 379133		
PEKERJAAN		
PERENCANA PENGADAAN LIFT ISI YOGYAKARTA		
LOKASI		
INSTITUT SENI INDONESIA YOGYAKARTA Jl. Parangtritis Km. 6.5, Sewon, Bantul, Yogyakarta		
TAHUN ANGGARAN		
2025		
MENYETUJUI		
PEJABAT PEMBUAT KOMITMEN		
<u>SETYANTO PUTRO, S.E., M.H.</u> NIP. 19690118 199503 1 003		
MENGETAHUI		
KOORDINATOR PTP		
<u>Dr. Dra. Suryati, M.Hum.</u> NIP. 19640901 200604 2 001		
KONSULTAN PERENCANA		
PT. NAVARA CIPTA DESAIN		
<u>DEPPY DWI PRASETIO, ST., MT.</u> DIREKTUR UTAMA		
KETERANGAN		
JUDUL GAMBAR		SKALA
KODE	NOMOR	JUMLAH



KEMENTERIAN PENDIDIKAN TINGGI, SAINS, DAN TEKNOLOGI
INSTITUT SENI INDONESIA YOGYAKARTA
Jl. Parangtritis Km. 6.5 Kotak Pos 1210 Yogyakarta 55001
Telp. (0274) 379133, 373659 Pabikar Telp. (0274) 371233 Fax (0274) 371233, 379133

PEKERJAAN

PERENCANA PENGADAAN LIFT ISI
YOGYAKARTA

LOKASI

INSTITUT SENI INDONESIA YOGYAKARTA
Jl. Parangtritis Km. 6.5, Sewon, Bantul, Yogyakarta

TAHUN ANGGARAN

2025

MENYETUJUI

PEJABAT PEMBUAT KOMITMEN

SETYANTO PUTRO, S.E., M.H.
NIP. 19690118 199503 1 003

MENGETAHUI

KOORDINATOR PTP

Dr. Dra. Suryati, M.Hum.
NIP. 19640901 200604 2 001

KONSULTAN PERENCANA

PT. NAVARA CIPTA DESAIN

DEPPY DWI PRASETIO, ST., MT.
DIREKTUR UTAMA

KETERANGAN

JUDUL GAMBAR		SKALA
KODE	NOMOR	JUMLAH

TIPE	PARTISI				
	2675 1675 1000 1125 1050 1050 1050 1050 1050 1050 1125 8550 1075 50 1000 50 1000 50 1000 50 1000 50 1000 50 1000 50 1075 50 8600 <tr><td>JUMLAH</td><td>1 BUAH</td></tr><tr><td>HARDWARE</td><td> KUSEN = Alumunium KACA = Kaca Polos tebal 5 mm ASESORIS = - </td></tr>	JUMLAH	1 BUAH	HARDWARE	KUSEN = Alumunium KACA = Kaca Polos tebal 5 mm ASESORIS = -
JUMLAH	1 BUAH				
HARDWARE	KUSEN = Alumunium KACA = Kaca Polos tebal 5 mm ASESORIS = -				



DETAIL PARITISI KACA

SKALA 1 : 25

PERENCANA PENGADAAN LIFT ISI
YOGYAKARTA

INSTITUT SENI INDONESIA YOGYAKARTA
Jl. Parangtristis Km. 6.5, Sewon, Bantul,
Yogyakarta

2025

PEJABAT PEMBUAT KOMITMEN

MENGETAHUI

Dr. Dra. Suryati, M.Hum.
NIP. 19640901 200604 2 001

DEPPY DWI PRASETIO, ST., MT.
DIREKTUR UTAMA

JUDUL GAMBAR

SKALA

KODE


NOMOR

Jumlah



DENAH DENAH PEKERJAAN LIFT GEDUNG REKTORAT LT. 1

SKALA 1:100

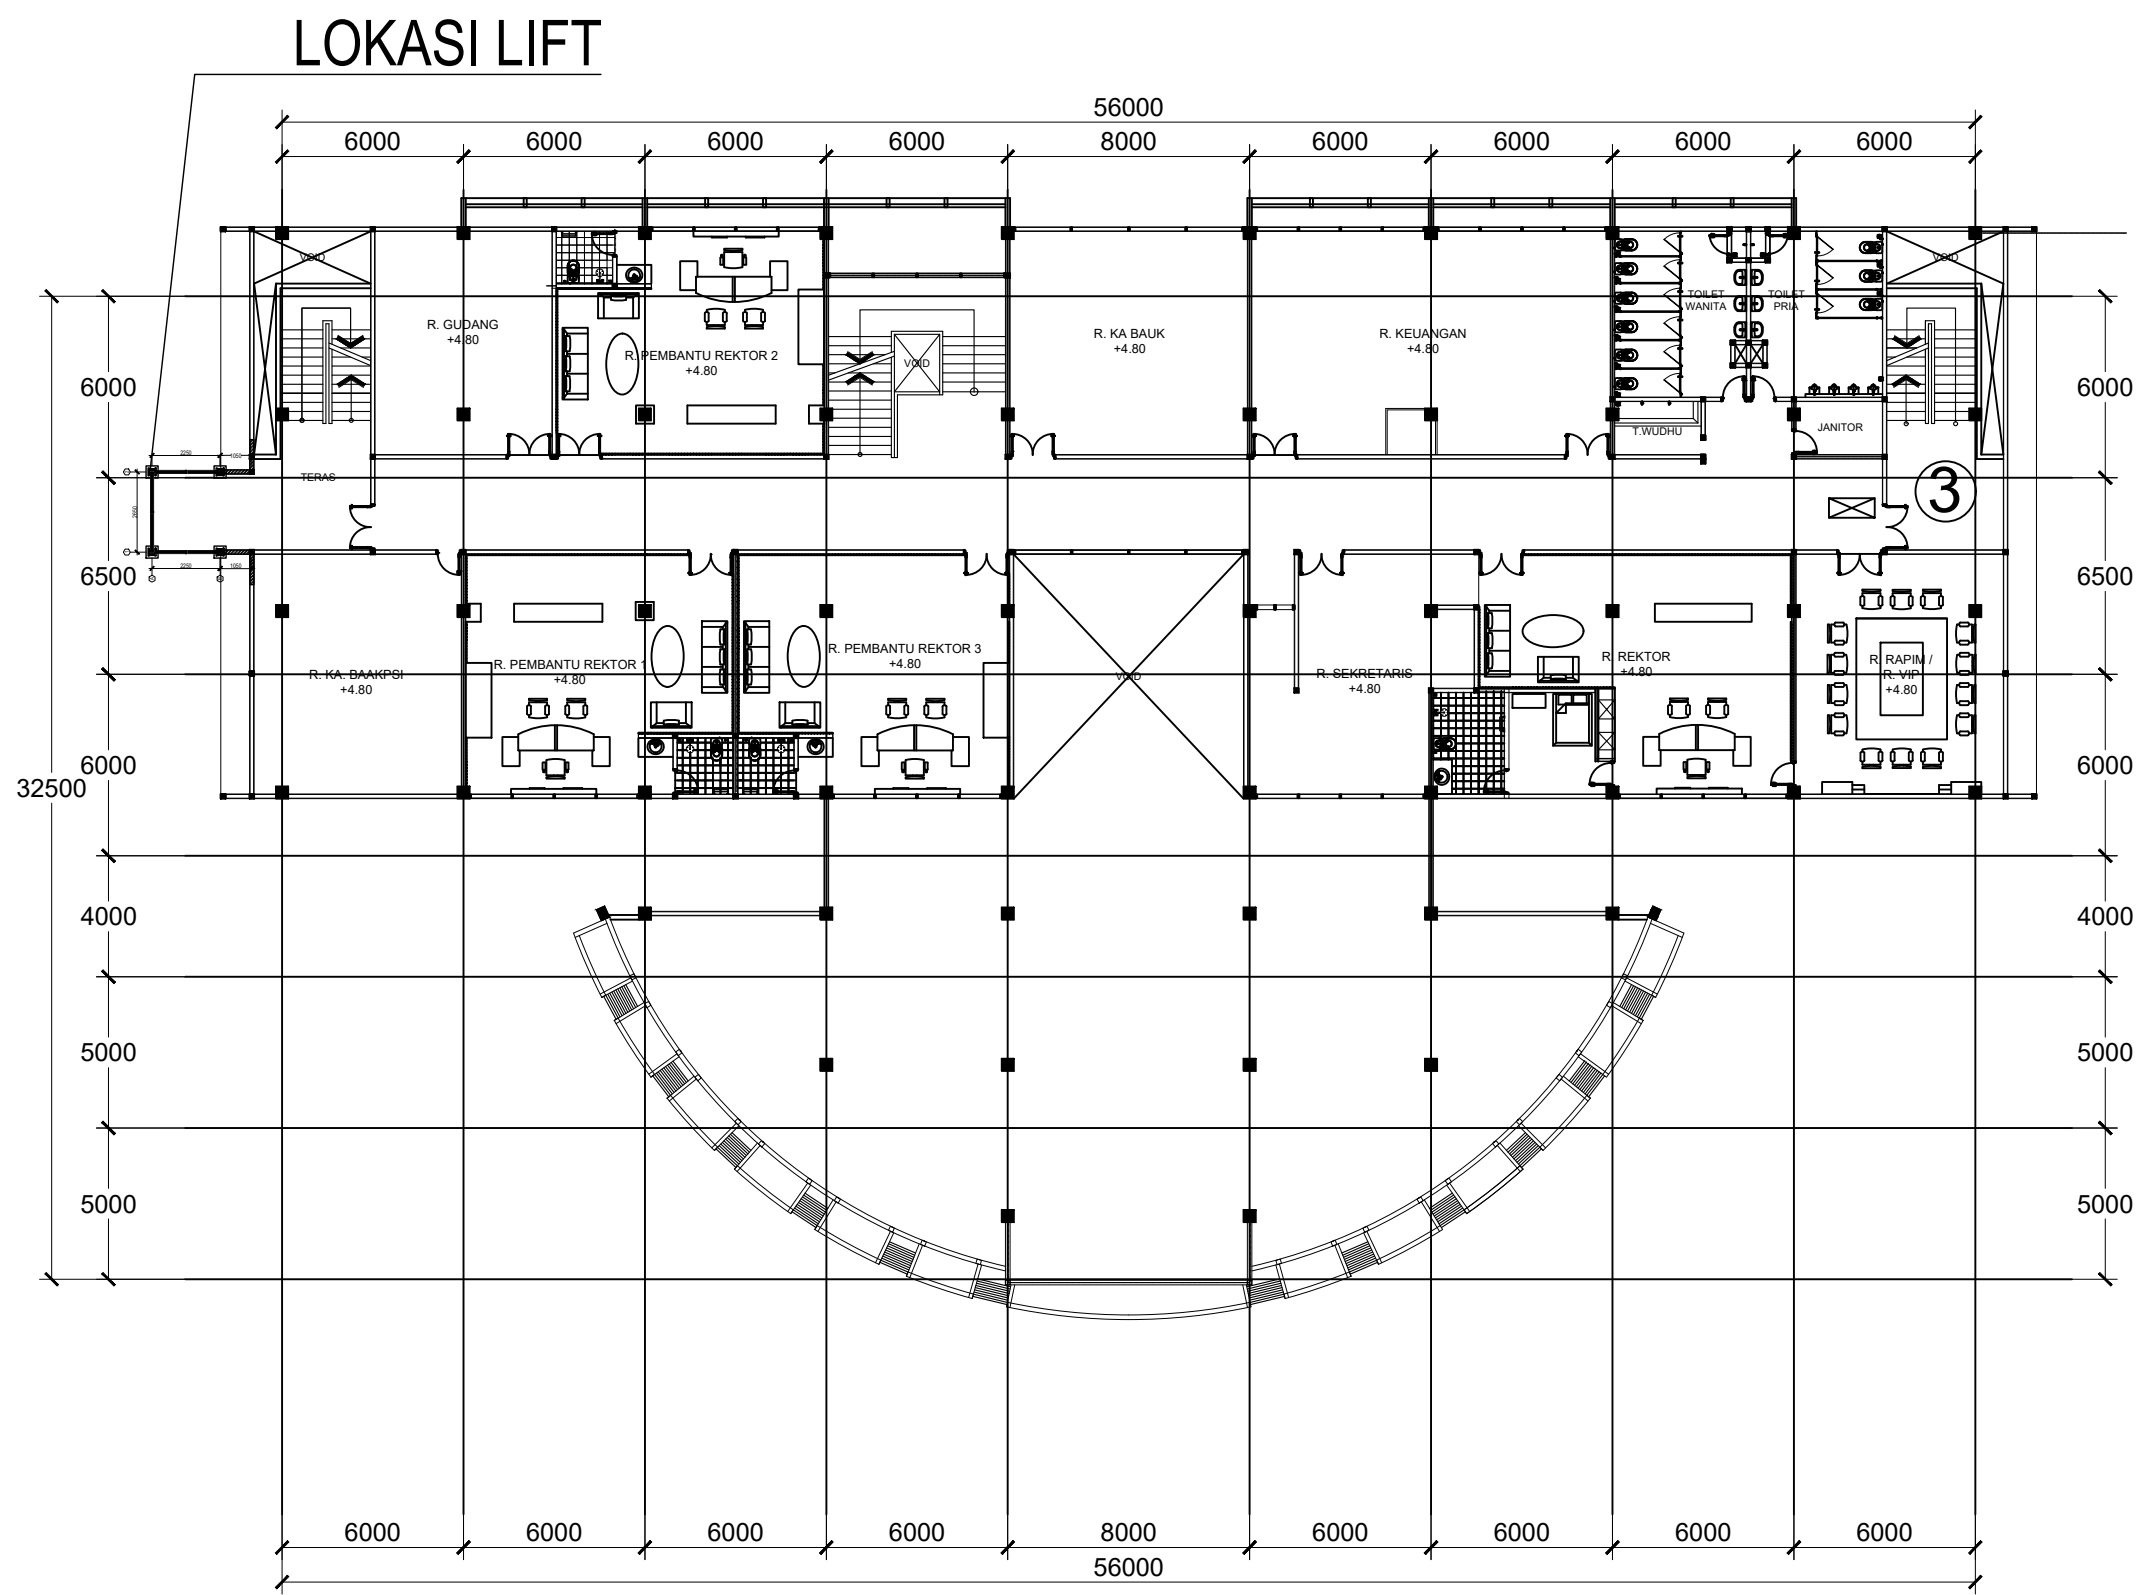

DENAH DENAH PEKERJAAN LIFT GEDUNG REKTORAT LT. 2

SKALA 1:100



KEMENTERIAN PENDIDIKAN TINGGI,
SAINS, DAN TEKNOLOGI
INSTITUT SENI INDONESIA YOGYAKARTA
Jl. Parangtritis Km. 6.5 Kotak Pos 1210 Yogyakarta 55001
Telp. (0274) 379133, 373659 Rektor Telp. (0274) 371233 Fax (0274) 371233, 379133

PEKERJAAN

PERENCANA PENGADAAN LIFT ISI
YOGYAKARTA

LOKASI

INSTITUT SENI INDONESIA YOGYAKARTA
Jl. Parangtritis Km. 6.5, Sewon, Bantul,
Yogyakarta

TAHUN ANGGARAN

2025

MENYETUJUI

PEJABAT PEMBUAT KOMITMEN

SETYANTO PUTRO, S.E., M.H.
NIP. 19690118 199503 1 003

MENGETAHUI

KOORDINATOR PTP

Dr. Dra. Suryati, M.Hum.
NIP. 19640901 200604 2 001


KONSULTAN PERENCANA

PT. NAVARA CIPTA DESAIN

DEPPY DWI PRASETIO, ST., MT.
DIREKTUR UTAMA

KETERANGAN

JUDUL GAMBAR		SKALA
KODE	NOMOR	JUMLAH

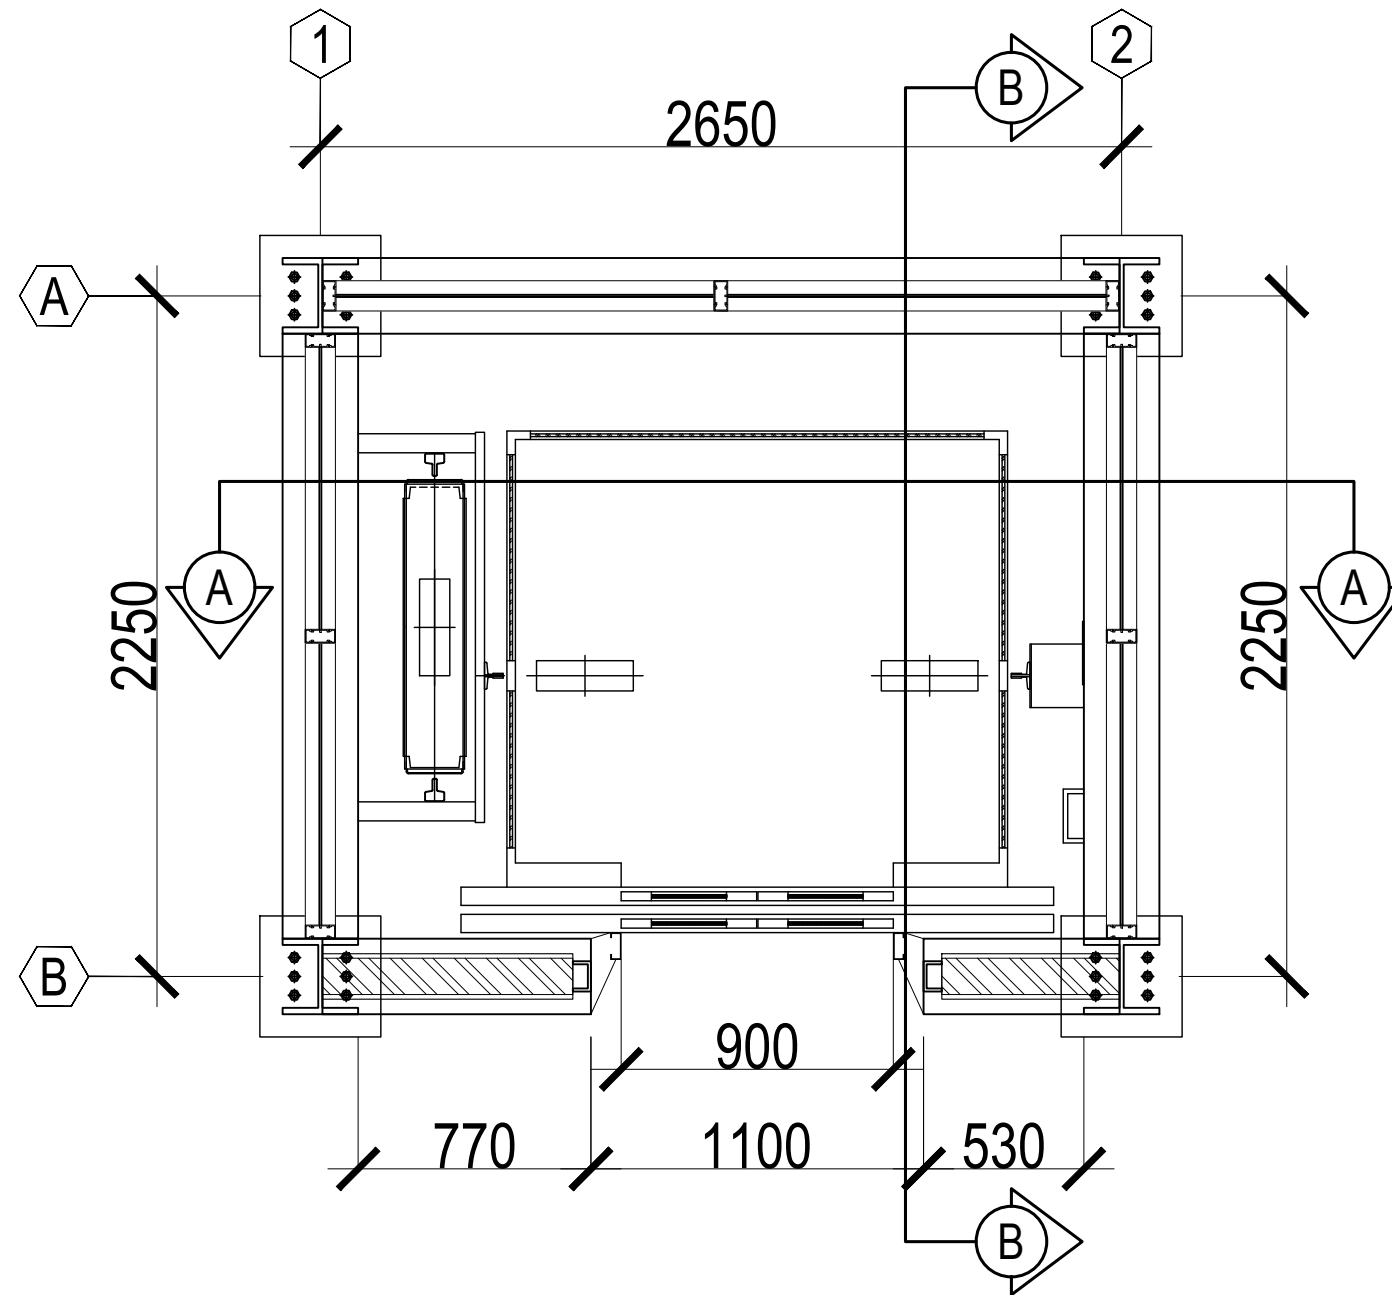

 **DENAH LIFT**
SKALA 1:100



KEMENTERIAN PENDIDIKAN TINGGI,
SAINS, DAN TEKNOLOGI

INSTITUT SENI INDONESIA YOGYAKARTA

Jl. Parangtritis Km. 6.5 Kotak Pos 1210 Yogyakarta 55001
Telp. (0274) 379133, 373659 Rektor Telp. (0274) 371233 Fax (0274) 371233,
379133

PEKERJAAN

PERENCANA PENGADAAN LIFT ISI
YOGYAKARTA

LOKASI

INSTITUT SENI INDONESIA YOGYAKARTA
Jl. Parangtritis Km. 6.5, Sewon, Bantul,
Yogyakarta

TAHUN ANGGARAN

2025

MENYETUJUI

PEJABAT PEMBUAT KOMITMEN

SETYANTO PUTRO, S.E., M.H.
NIP. 19690118 199503 1 003

MENGETAHUI

KOORDINATOR PTP

Dr. Dra. Suryati, M.Hum.
NIP. 19640901 200604 2 001

KONSULTAN PERENCANA

PT. NAVARA CIPTA DESAIN

DEPPY DWI PRASETIO, ST., MT.
DIREKTUR UTAMA

KETERANGAN


JUDUL GAMBAR

 
SKALA

KODE

NOMOR

JUMLAH

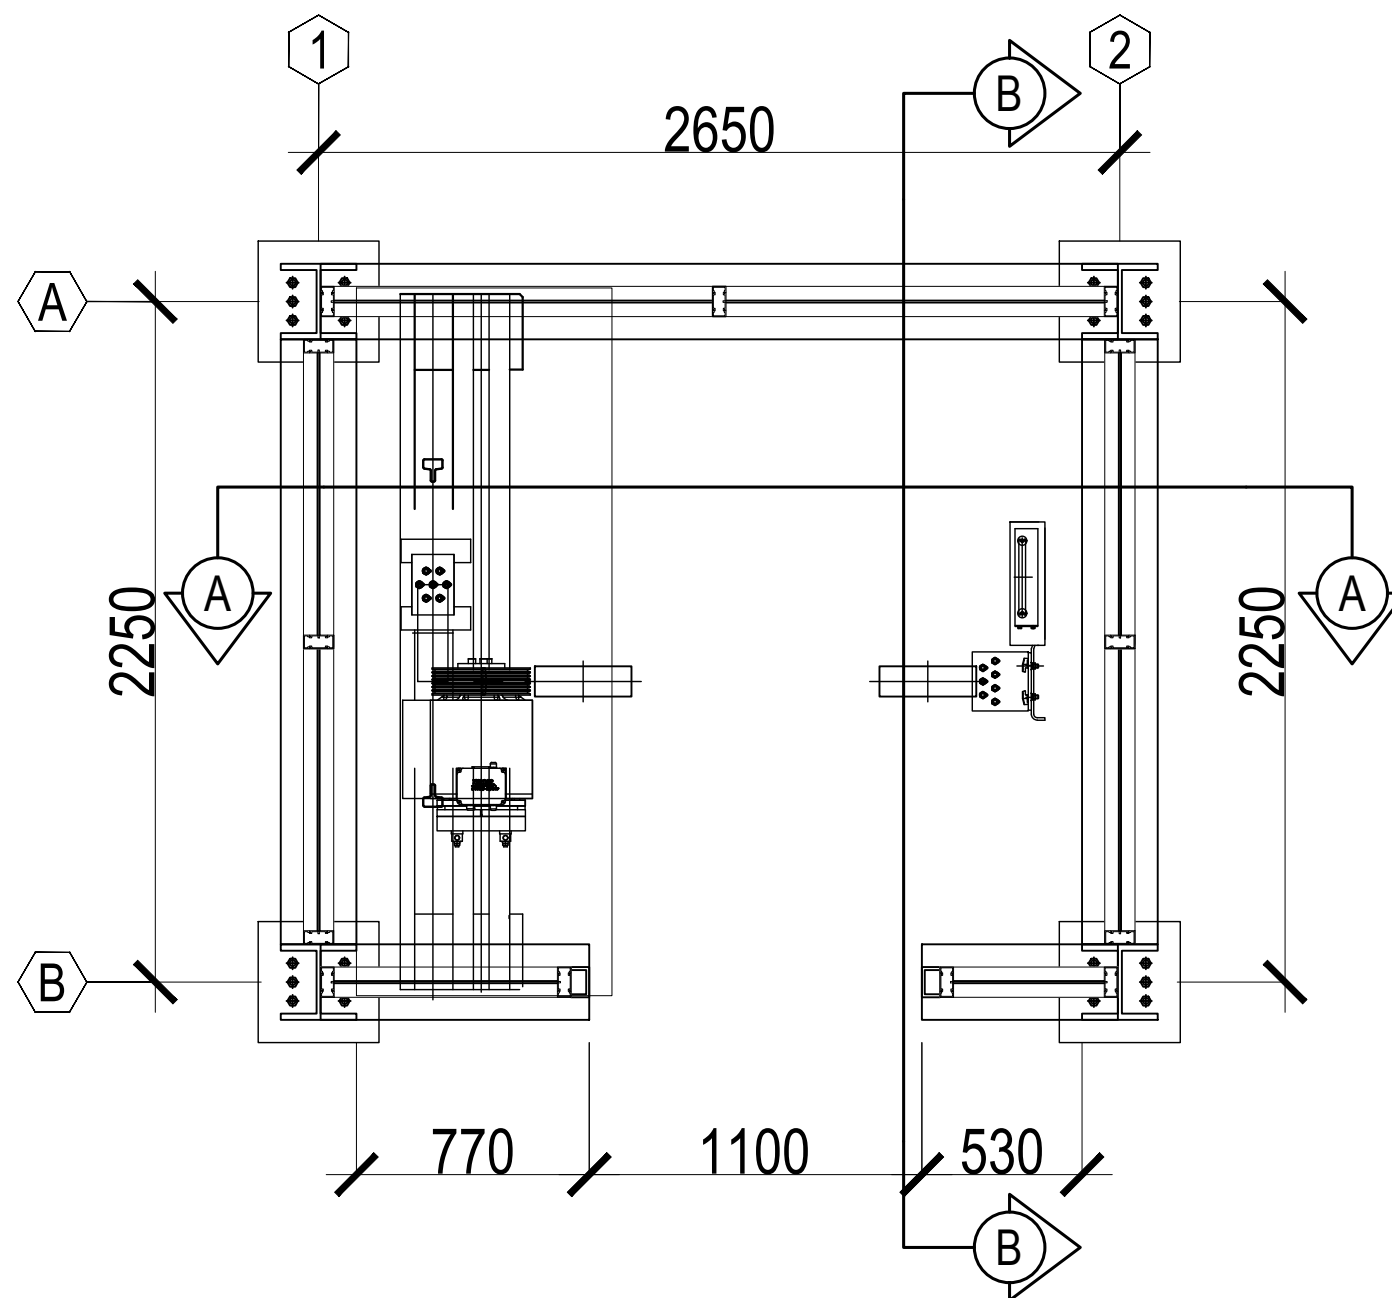

 **DENAH TOP FLOOR**
SKALA 1:100



KEMENTERIAN PENDIDIKAN TINGGI,
SAINS, DAN TEKNOLOGI
INSTITUT SENI INDONESIA YOGYAKARTA
Jl. Parangtritis Km. 6.5 Kotak Pos 1210 Yogyakarta 55001
Telp. (0274) 379133, 373659 Rektor Telp. (0274) 371233 Fax (0274) 371233,
379133

PEKERJAAN

PERENCANA PENGADAAN LIFT ISI
YOGYAKARTA

LOKASI

INSTITUT SENI INDONESIA YOGYAKARTA
Jl. Parangtritis Km. 6.5, Sewon, Bantul,
Yogyakarta

TAHUN ANGGARAN

2025

MENYETUJUI

PEJABAT PEMBUAT KOMITMEN

SETYANTO PUTRO, S.E., M.H.
NIP. 19690118 199503 1 003

MENGETAHUI

KOORDINATOR PTP

Dr. Dra. Suryati, M.Hum.
NIP. 19640901 200604 2 001


KONSULTAN PERENCANA

PT. NAVARA CIPTA DESAIN


DEPPY DWI PRASETIO, ST., MT.
DIREKTUR UTAMA

KETERANGAN


JUDUL GAMBAR		SKALA
KODE	NOMOR	JUMLAH

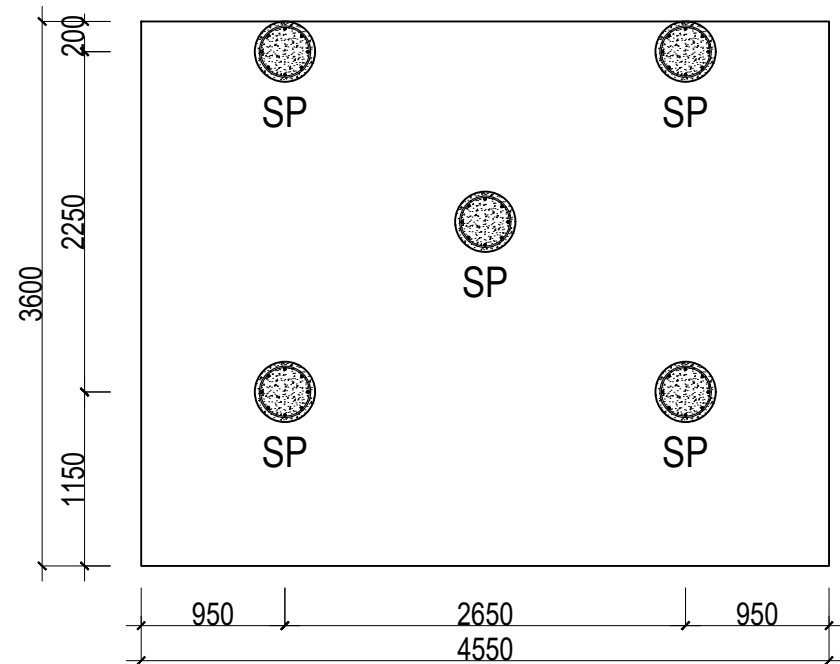

RENCANA STRAUSS PILE
SKALA 1:100

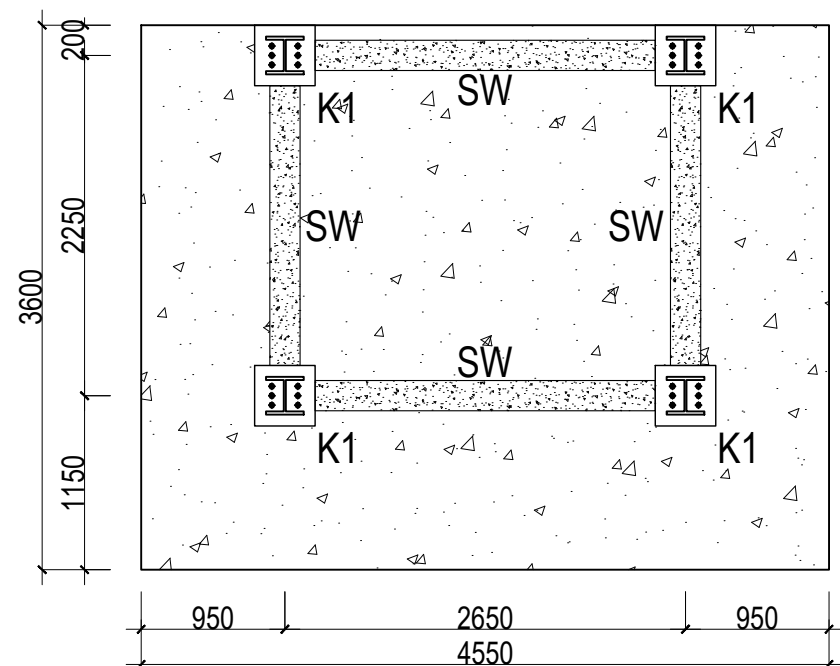

RENCANA KOLOM DAN SHEARWALL
SKALA 1:100

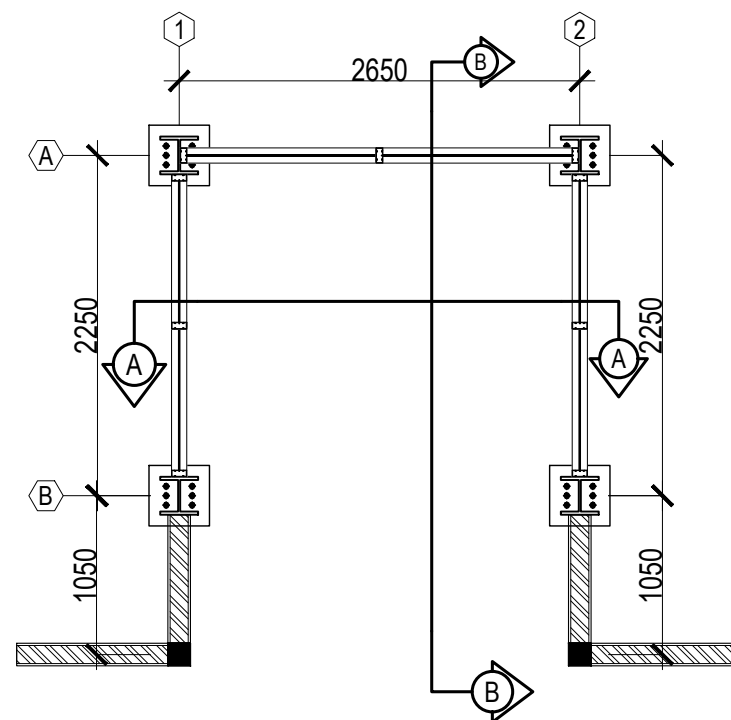

DENAH RUMAH LIFT
SKALA 1:100

KODE	KETERANGAN
SP	StraussPile dia.40 cm
K1	Kolom Pedestal 400 x 400
SW	Shearwall Tebal 20 cm



KEMENTERIAN PENDIDIKAN TINGGI,
SAINS, DAN TEKNOLOGI
INSTITUT SENI INDONESIA YOGYAKARTA
Jl. Parangtritis Km. 6.5 Kotak Pos 1210 Yogyakarta 55001
Telp. (0274) 379133, 373659 Rektor Telp. (0274) 371233 Fax (0274) 371233, 379133

PEKERJAAN

PERENCANA PENGADAAN LIFT ISI
YOGYAKARTA

LOKASI

INSTITUT SENI INDONESIA YOGYAKARTA
Jl. Parangtritis Km. 6.5, Sewon, Bantul,
Yogyakarta

TAHUN ANGGARAN

2025

MENYETUJUI

PEJABAT PEMBUAT KOMITMEN

SETYANTO PUTRO, S.E., M.H.
NIP. 19690118 199503 1 003

MENGETAHUI

KOORDINATOR PTP

Dr. Dra. Suryati, M.Hum.
NIP. 19640901 200604 2 001


KONSULTAN PERENCANA

PT. NAVARA CIPTA DESAIN


DEPPY DWI PRASETIO, ST., MT.
DIREKTUR UTAMA

KETERANGAN


JUDUL GAMBAR		SKALA
KODE	NOMOR	JUMLAH

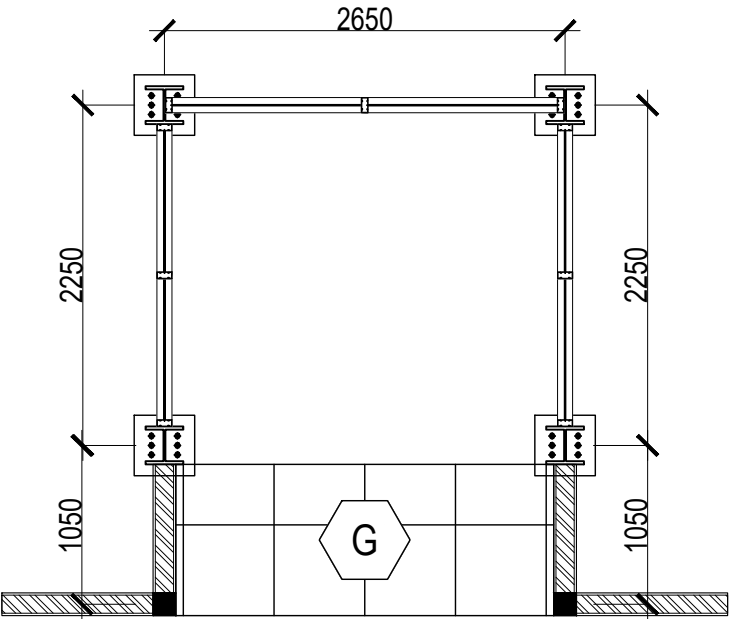

RENCANA PENUTUP LANTAI LT.1
SKALA 1:100

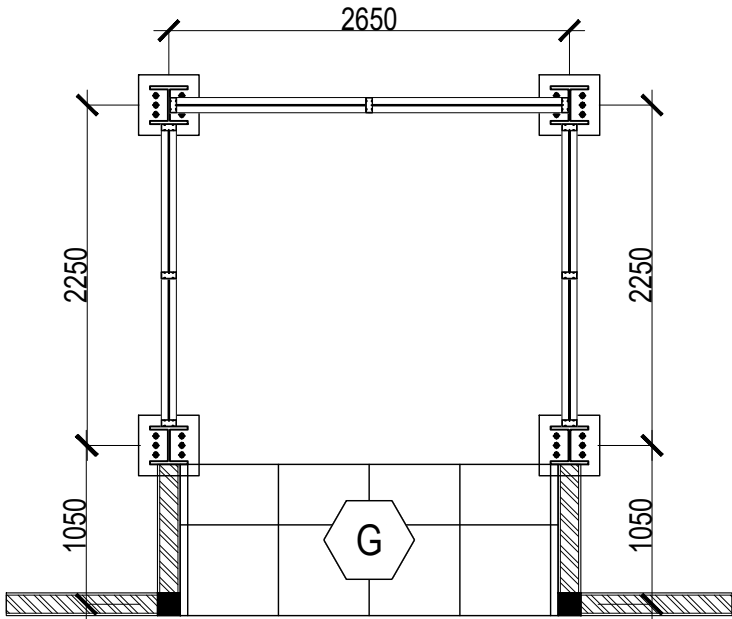

RENCANA PENUTUP LANTAI LT.2
SKALA 1:100

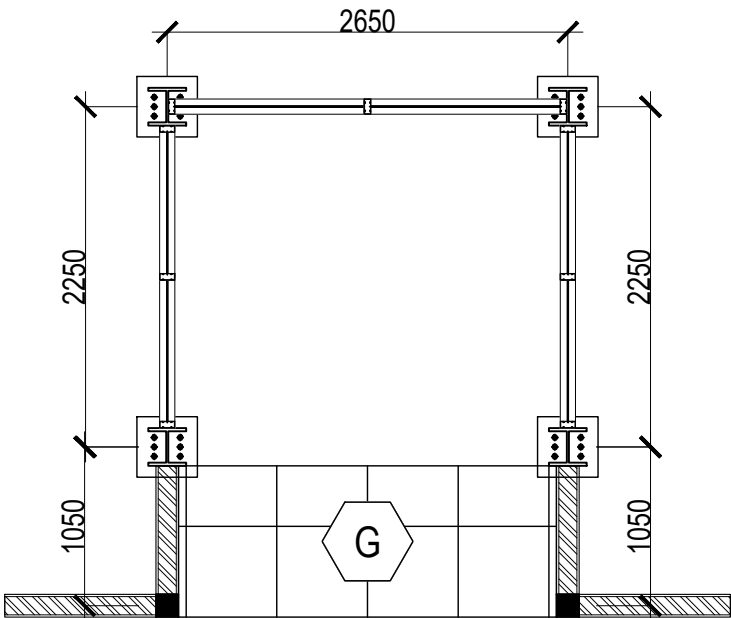

RENCANA PENUTUP LANTAI LT.3
SKALA 1:100

KODE	KETERANGAN
G	Granite Tile 60 x 60 cm



KEMENTERIAN PENDIDIKAN TINGGI,
SAINS, DAN TEKNOLOGI
INSTITUT SENI INDONESIA YOGYAKARTA
Jl. Parangtritis Km. 6.5 Kotak Pos 1210 Yogyakarta 55001
Telp. (0274) 379133, 373659 Rektor Telp. (0274) 371233 Fax (0274) 371233, 379133

PEKERJAAN

PERENCANA PENGADAAN LIFT ISI
YOGYAKARTA

LOKASI

INSTITUT SENI INDONESIA YOGYAKARTA
Jl. Parangtritis Km. 6.5, Sewon, Bantul,
Yogyakarta

TAHUN ANGGARAN

2025

MENYETUJUI

PEJABAT PEMBUAT KOMITMEN

SETYANTO PUTRO, S.E., M.H.
NIP. 19690118 199503 1 003

MENGETAHUI

KOORDINATOR PTP

Dr. Dra. Suryati, M.Hum.
NIP. 19640901 200604 2 001


KONSULTAN PERENCANA

PT. NAVARA CIPTA DESAIN


DEPPY DWI PRASETIO, ST., MT.
DIREKTUR UTAMA

KETERANGAN


JUDUL GAMBAR		SKALA
KODE	NOMOR	JUMLAH

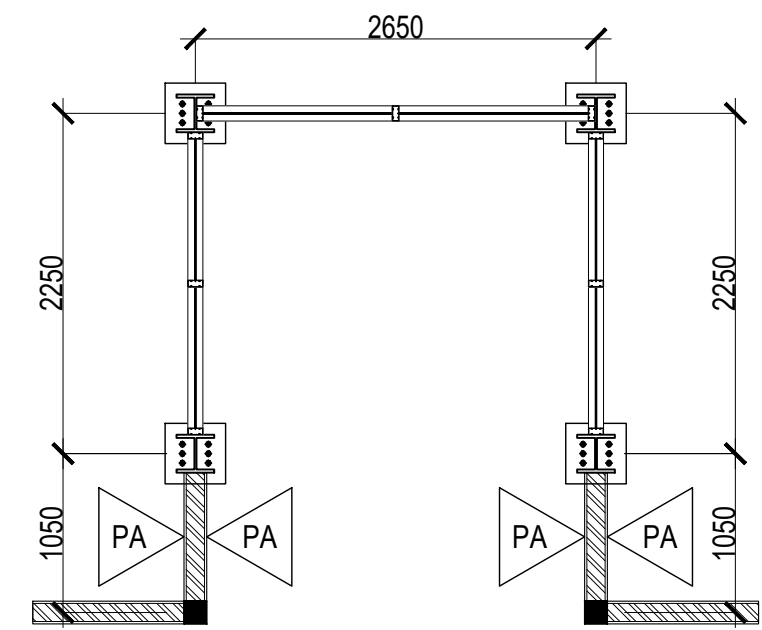

RENCANA PLESTER ACI LANTAI LT.1
SKALA 1:100

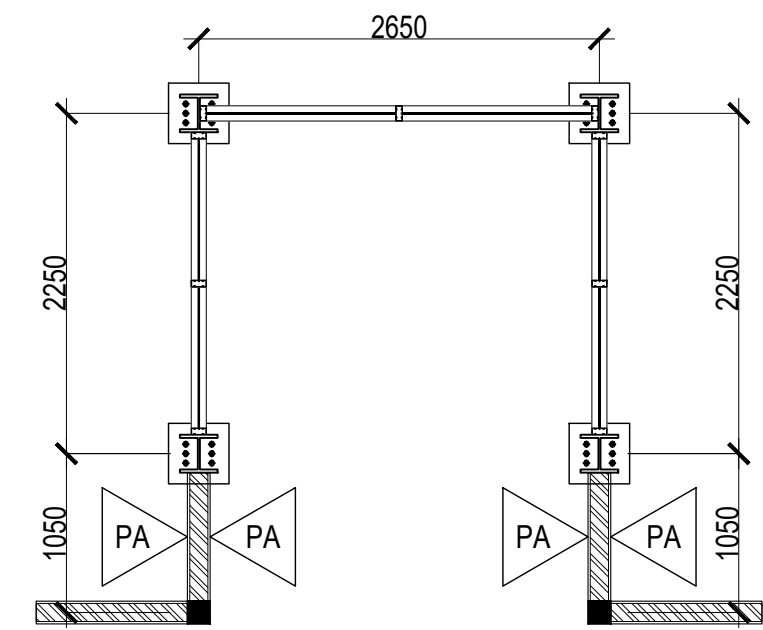

RENCANA PLESTER ACI LANTAI LT.2
SKALA 1:100

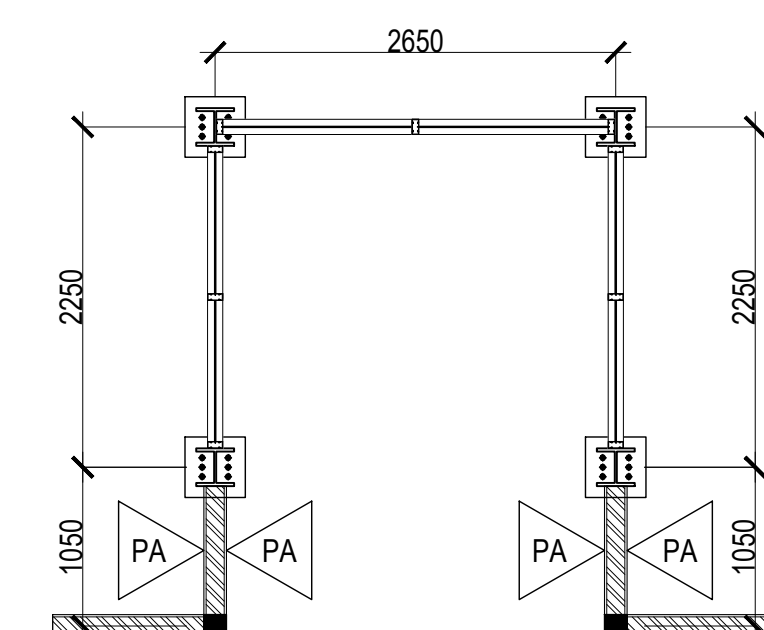

RENCANA PLESTER ACI LANTAI LT.3
SKALA 1:100

KODE	KETERANGAN
PA	Pekerjaan Plesteran dan Acian



KEMENTERIAN PENDIDIKAN TINGGI,
SAINS, DAN TEKNOLOGI
INSTITUT SENI INDONESIA YOGYAKARTA
Jl. Parangtritis Km. 6.5 Kotak Pos 1210 Yogyakarta 55001
Telp. (0274) 379133, 373659 Rektor Telp. (0274) 371233 Fax (0274) 371233, 379133

PEKERJAAN

PERENCANA PENGADAAN LIFT ISI
YOGYAKARTA

LOKASI

INSTITUT SENI INDONESIA YOGYAKARTA
Jl. Parangtritis Km. 6.5, Sewon, Bantul,
Yogyakarta

TAHUN ANGGARAN

2025

MENYETUJUI

PEJABAT PEMBUAT KOMITMEN

SETYANTO PUTRO, S.E., M.H.
NIP. 19690118 199503 1 003

MENGETAHUI

KOORDINATOR PTP

Dr. Dra. Suryati, M.Hum.
NIP. 19640901 200604 2 001


KONSULTAN PERENCANA

PT. NAVARA CIPTA DESAIN


DEPPY DWI PRASETIO, ST., MT.
DIREKTUR UTAMA

KETERANGAN


JUDUL GAMBAR		SKALA
KODE	NOMOR	JUMLAH

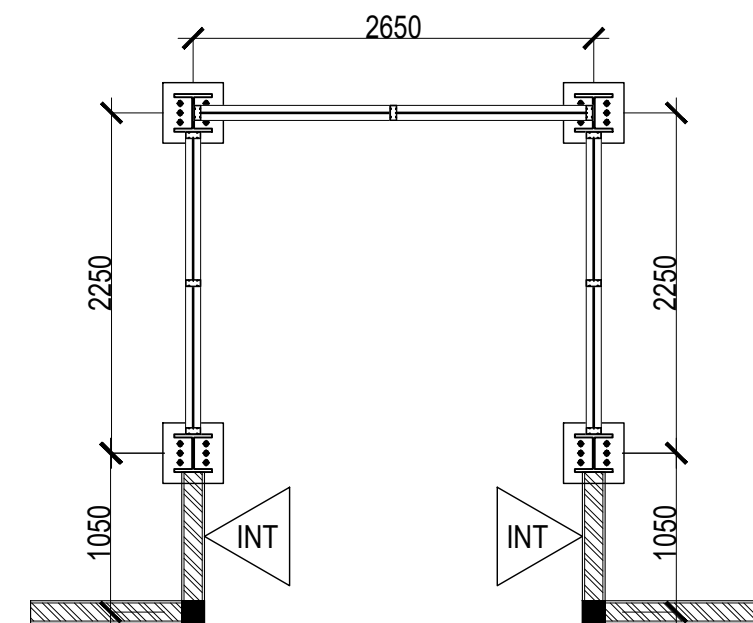

 **RENCANA PENGECATAN LANTAI LT.1**
SKALA 1:100

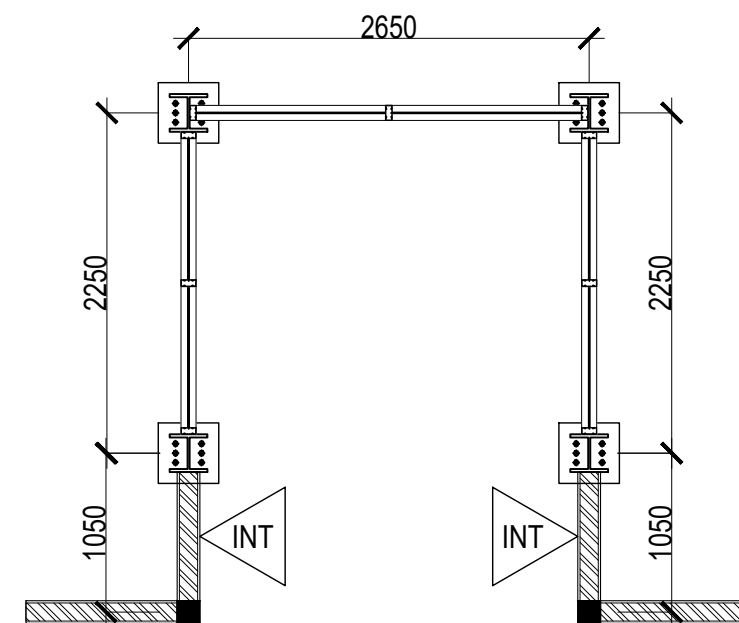

 **RENCANA PENGECATAN LANTAI LT.2**
SKALA 1:100

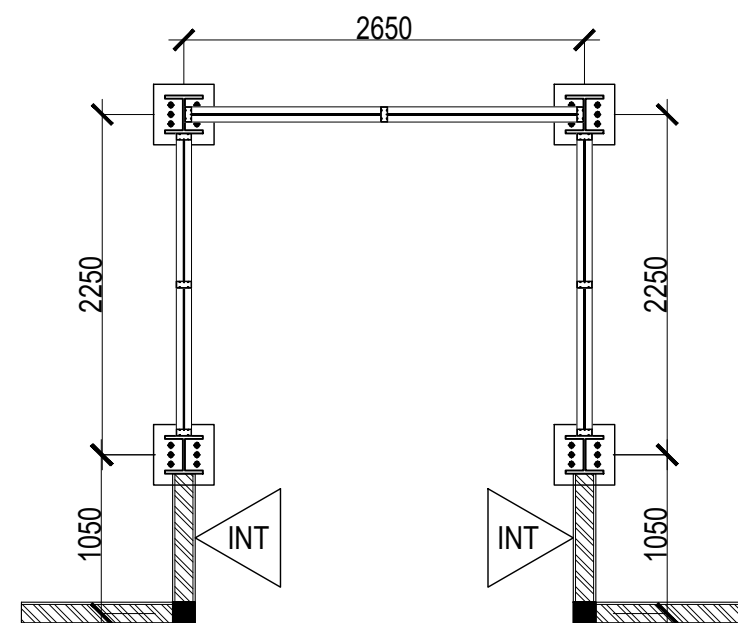

 **RENCANA PENGECATAN LANTAI LT.3**
SKALA 1:100

KODE	KETERANGAN
INT	Pekerjaan Pengecatan Interior



KEMENTERIAN PENDIDIKAN TINGGI,
SAINS, DAN TEKNOLOGI
INSTITUT SENI INDONESIA YOGYAKARTA
Jl. Parangtritis Km. 6.5 Kotak Pos 1210 Yogyakarta 55001
Telp. (0274) 379133, 373659 Rektor Telp. (0274) 371233 Fax (0274) 371233,
379133

PEKERJAAN

PERENCANA PENGADAAN LIFT ISI
YOGYAKARTA

LOKASI

INSTITUT SENI INDONESIA YOGYAKARTA
Jl. Parangtritis Km. 6.5, Sewon, Bantul,
Yogyakarta

TAHUN ANGGARAN

2025

MENYETUJUI

PEJABAT PEMBUAT KOMITMEN

SETYANTO PUTRO, S.E., M.H.
NIP. 19690118 199503 1 003

MENGETAHUI

KOORDINATOR PTP

Dr. Dra. Suryati, M.Hum.
NIP. 19640901 200604 2 001


KONSULTAN PERENCANA

PT. NAVARA CIPTA DESAIN

DEPPY DWI PRASETIO, ST., MT.
DIREKTUR UTAMA


KETERANGAN

JUDUL GAMBAR		SKALA
KODE	NOMOR	JUMLAH

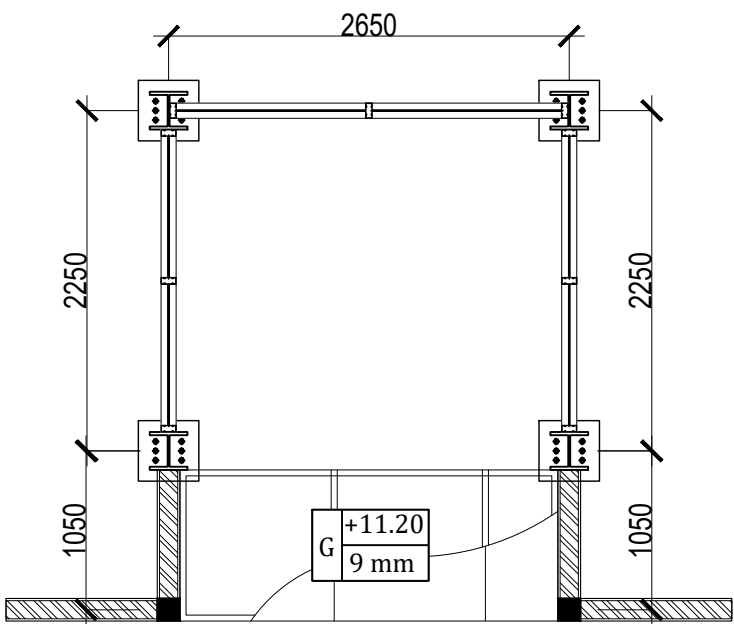


RENCANA PLAFOND LANTAI LT.1

SKALA 1:100

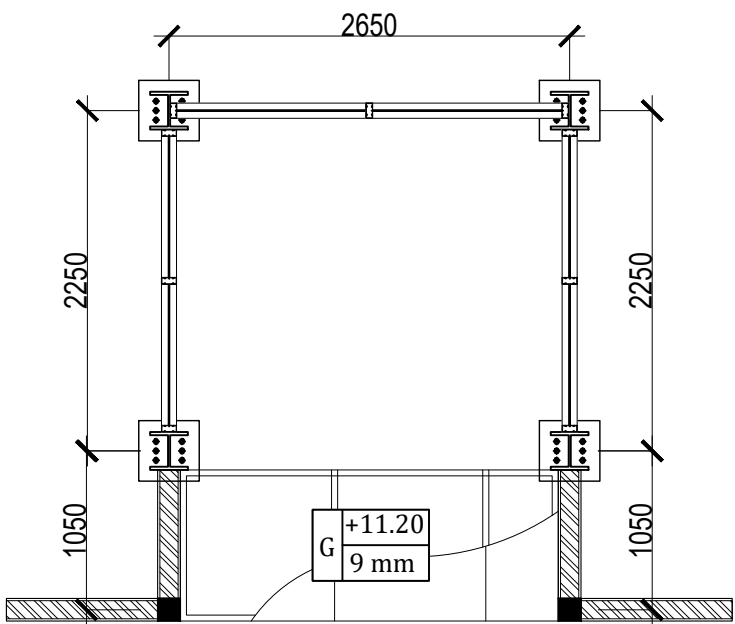

RENCANA PLAFOND LANTAI LT.2

SKALA 1:100

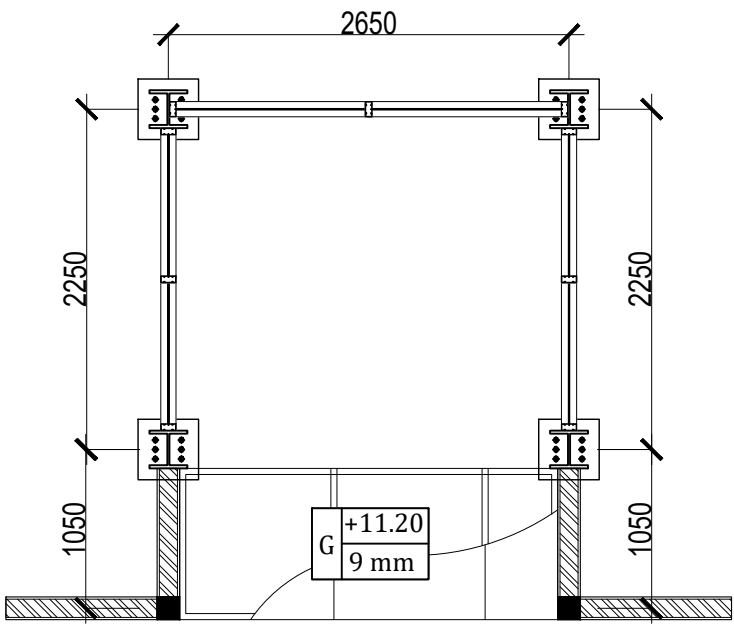

RENCANA PLAFOND LANTAI LT.3

SKALA 1:100

KODE	KETERANGAN
G	Plafond Gypsum Board tebal 9 mm



KEMENTERIAN PENDIDIKAN TINGGI,
SAINS, DAN TEKNOLOGI

INSTITUT SENI INDONESIA YOGYAKARTA

Jl. Parangtritis Km. 6.5 Kotak Pos 1210 Yogyakarta 55001
Telp. (0274) 379133, 373659 Rektor Telp. (0274) 371233 Fax (0274) 371233,
379133

PEKERJAAN

PERENCANA PENGADAAN LIFT ISI
YOGYAKARTA

LOKASI

INSTITUT SENI INDONESIA YOGYAKARTA
Jl. Parangtritis Km. 6.5, Sewon, Bantul,
Yogyakarta

TAHUN ANGGARAN

2025

MENYETUJUI

PEJABAT PEMBUAT KOMITMEN

SETYANTO PUTRO, S.E., M.H.

NIP. 19690118 199503 1 003

MENGETAHUI

KOORDINATOR PTP

Dr. Dra. Suryati, M.Hum.

NIP. 19640901 200604 2 001

KONSULTAN PERENCANA


PT. NAVARA CIPTA DESAIN

DEPPY DWI PRASETIO, ST., MT.


DIREKTUR UTAMA

KETERANGAN


JUDUL GAMBAR		SKALA
KODE	NOMOR	JUMLAH

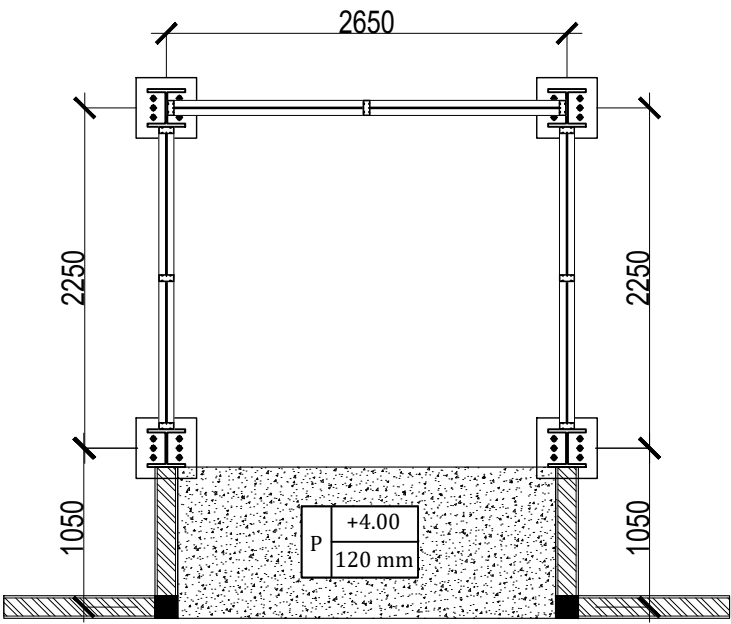

RENCANA PLAT LANTAI LT.1
SKALA 1:100

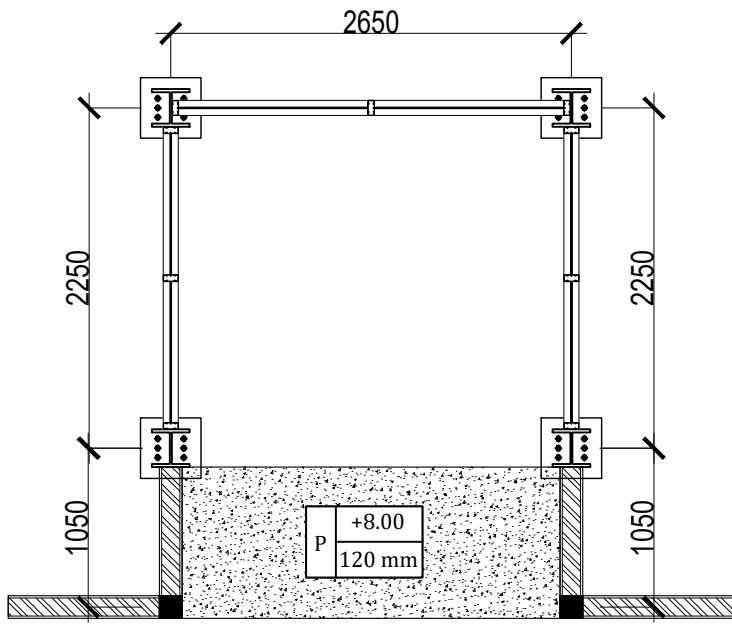

RENCANA PLAT LANTAI LT.2
SKALA 1:100

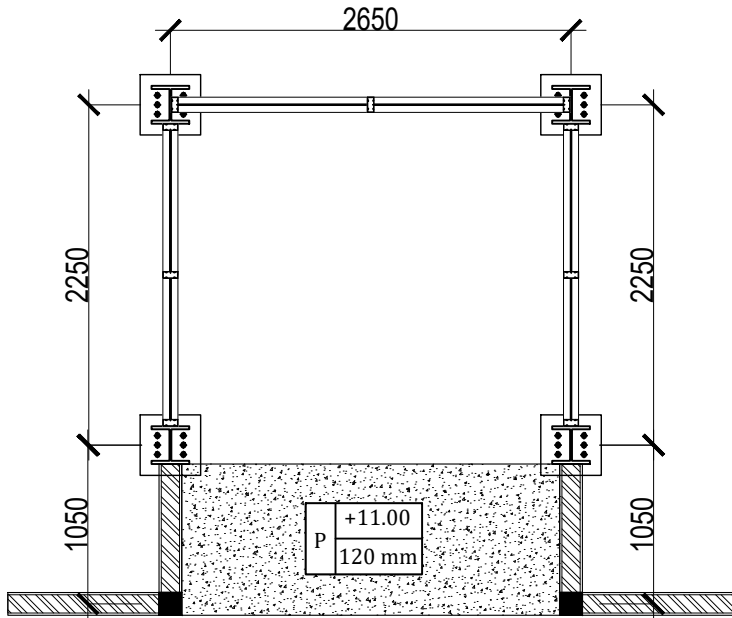

RENCANA PLAT LANTAI LT.3
SKALA 1:100

KODE	KETERANGAN
P	Plat Lantai Tebal 120 mm



KEMENTERIAN PENDIDIKAN TINGGI,
SAINS, DAN TEKNOLOGI

INSTITUT SENI INDONESIA YOGYAKARTA

Jl. Parangtritis Km. 6.5 Kotak Pos 1210 Yogyakarta 55001
Telp. (0274) 379133, 373659 Rektor Telp. (0274) 371233 Fax (0274) 371233,
379133

PEKERJAAN

PERENCANA PENGADAAN LIFT ISI
YOGYAKARTA

LOKASI

INSTITUT SENI INDONESIA YOGYAKARTA
Jl. Parangtritis Km. 6.5, Sewon, Bantul,
Yogyakarta

TAHUN ANGGARAN

2025

MENYETUJUI

PEJABAT PEMBUAT KOMITMEN

SETYANTO PUTRO, S.E., M.H.

NIP. 19690118 199503 1 003

MENGETAHUI

KOORDINATOR PTP

Dr. Dra. Suryati, M.Hum.

NIP. 19640901 200604 2 001

KONSULTAN PERENCANA

PT. NAVARA CIPTA DESAIN

DEPPY DWI PRASETIO, ST., MT.

DIREKTUR UTAMA

KETERANGAN


JUDUL GAMBAR

SKALA


KODE

NOMOR


JUMLAH

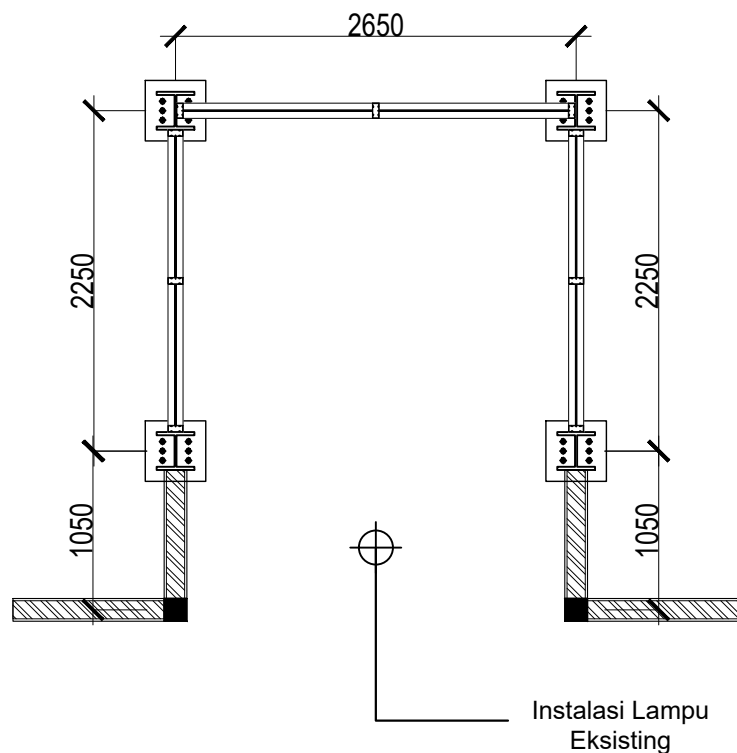

 **RENCANA ELEKTRIKAL LANTAI LT.1**
SKALA 1:100

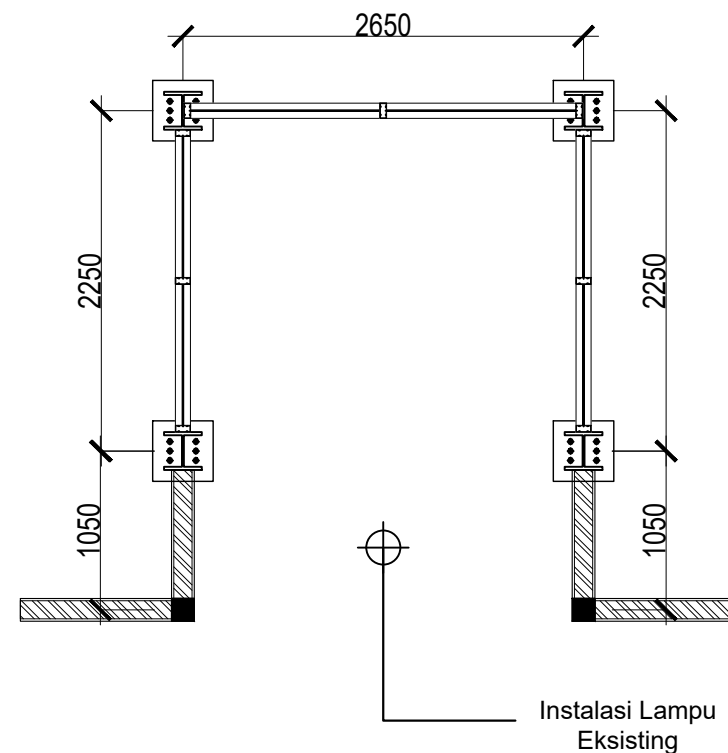

 **RENCANA ELEKTRIKAL LANTAI LT.2**
SKALA 1:100

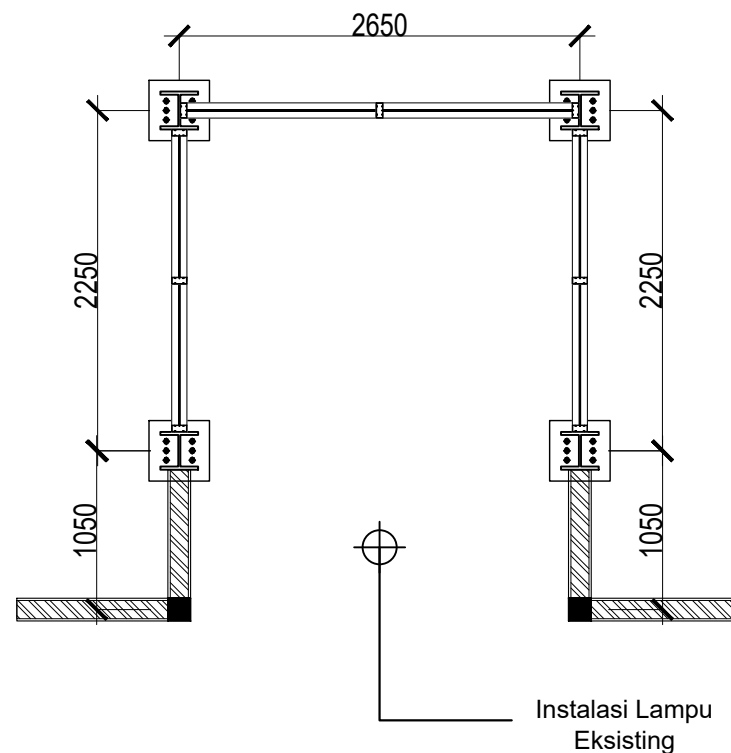

 **RENCANA ELEKTRIKAL LANTAI LT.3**
SKALA 1:100

KODE	KETERANGAN
	Lampu Downlight Inbow 19 watt



KEMENTERIAN PENDIDIKAN TINGGI,
SAINS, DAN TEKNOLOGI
INSTITUT SENI INDONESIA YOGYAKARTA
Jl. Parangtritis Km. 6.5 Kotak Pos 1210 Yogyakarta 55001
Telp. (0274) 379133, 373659 Rektor Telp. (0274) 371233 Fax (0274) 371233, 379133

PEKERJAAN

PERENCANA PENGADAAN LIFT ISI
YOGYAKARTA

LOKASI

INSTITUT SENI INDONESIA YOGYAKARTA
Jl. Parangtritis Km. 6.5, Sewon, Bantul,
Yogyakarta

TAHUN ANGGARAN

2025

MENYETUJUI

PEJABAT PEMBUAT KOMITMEN

SETYANTO PUTRO, S.E., M.H.
NIP. 19690118 199503 1 003

MENGETAHUI

KOORDINATOR PTP

Dr. Dra. Suryati, M.Hum.
NIP. 19640901 200604 2 001


KONSULTAN PERENCANA


PT. NAVARA CIPTA DESAIN

DEPPY DWI PRASETIO, ST., MT.
DIREKTUR UTAMA

KETERANGAN

JUDUL GAMBAR		SKALA
KODE	NOMOR	JUMLAH

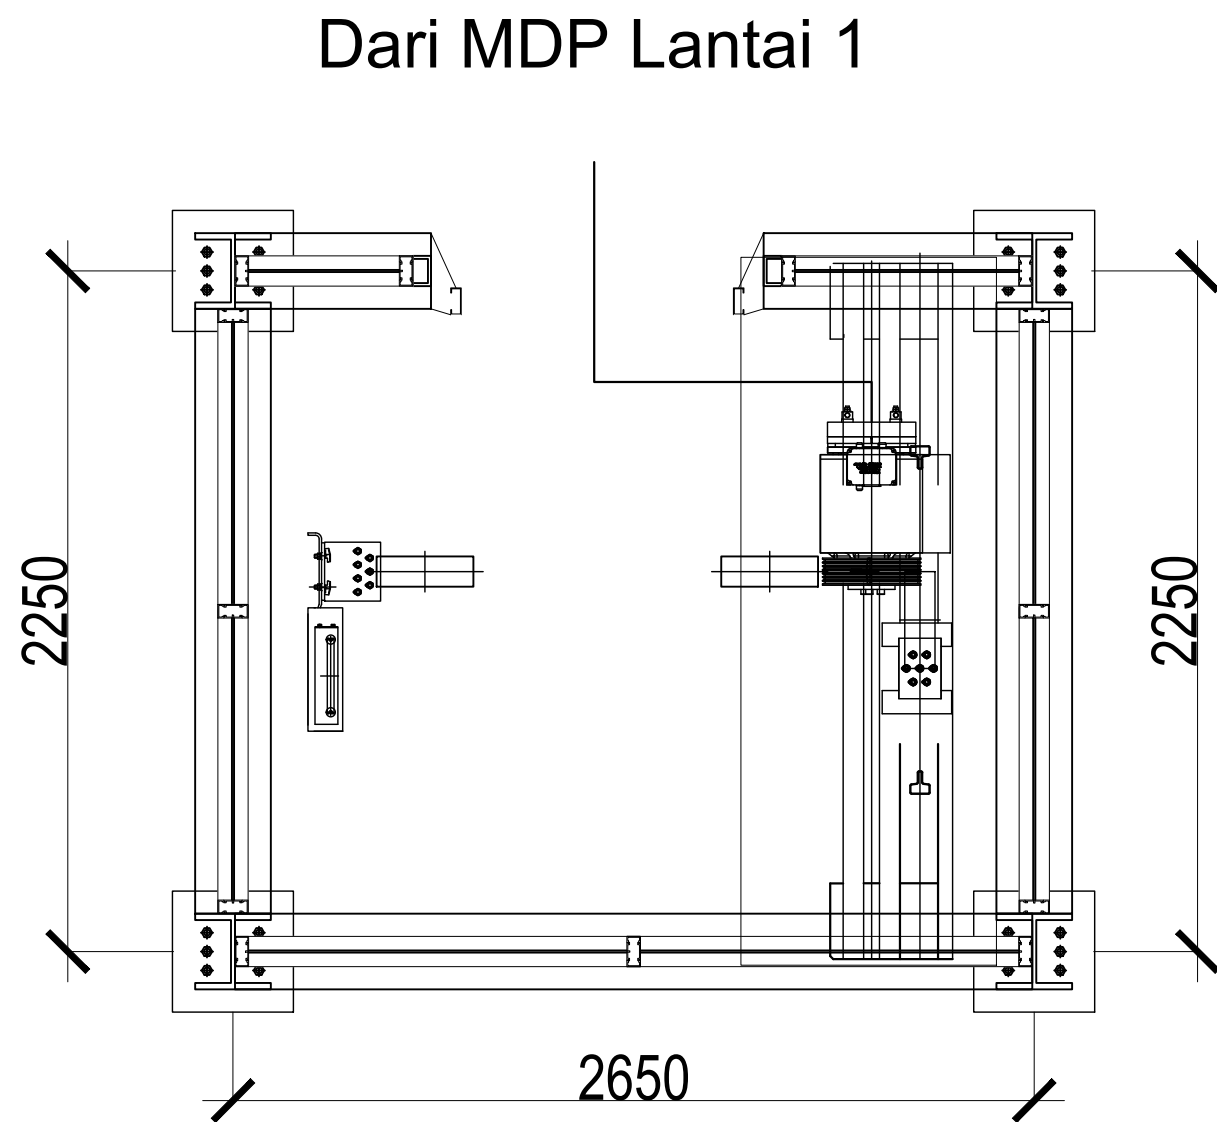

  **RENCANA KELISTRIKAN R. MESIN**
SKALA 1 : 25



KEMENTERIAN PENDIDIKAN TINGGI,
SAINS, DAN TEKNOLOGI

INSTITUT SENI INDONESIA YOGYAKARTA

Jl. Parangtritis Km. 6.5 Kotak Pos 1210 Yogyakarta 55001
Telp. (0274) 379133, 373659 Rektor Telp. (0274) 371233 Fax (0274) 371233,
379133

PEKERJAAN

PERENCANA PENGADAAN LIFT ISI
YOGYAKARTA

LOKASI

INSTITUT SENI INDONESIA YOGYAKARTA
Jl. Parangtritis Km. 6.5, Sewon, Bantul,
Yogyakarta

TAHUN ANGGARAN

2025

MENYETUJUI

PEJABAT PEMBUAT KOMITMEN

SETYANTO PUTRO, S.E., M.H.
NIP. 19690118 199503 1 003

MENGETAHUI

KOORDINATOR PTP

Dr. Dra. Suryati, M.Hum.
NIP. 19640901 200604 2 001


KONSULTAN PERENCANA

PT. NAVARA CIPTA DESAIN


DEPPY DWI PRASETIO, ST., MT.
DIREKTUR UTAMA

KETERANGAN

JUDUL GAMBAR		SKALA
KODE	NOMOR	JUMLAH

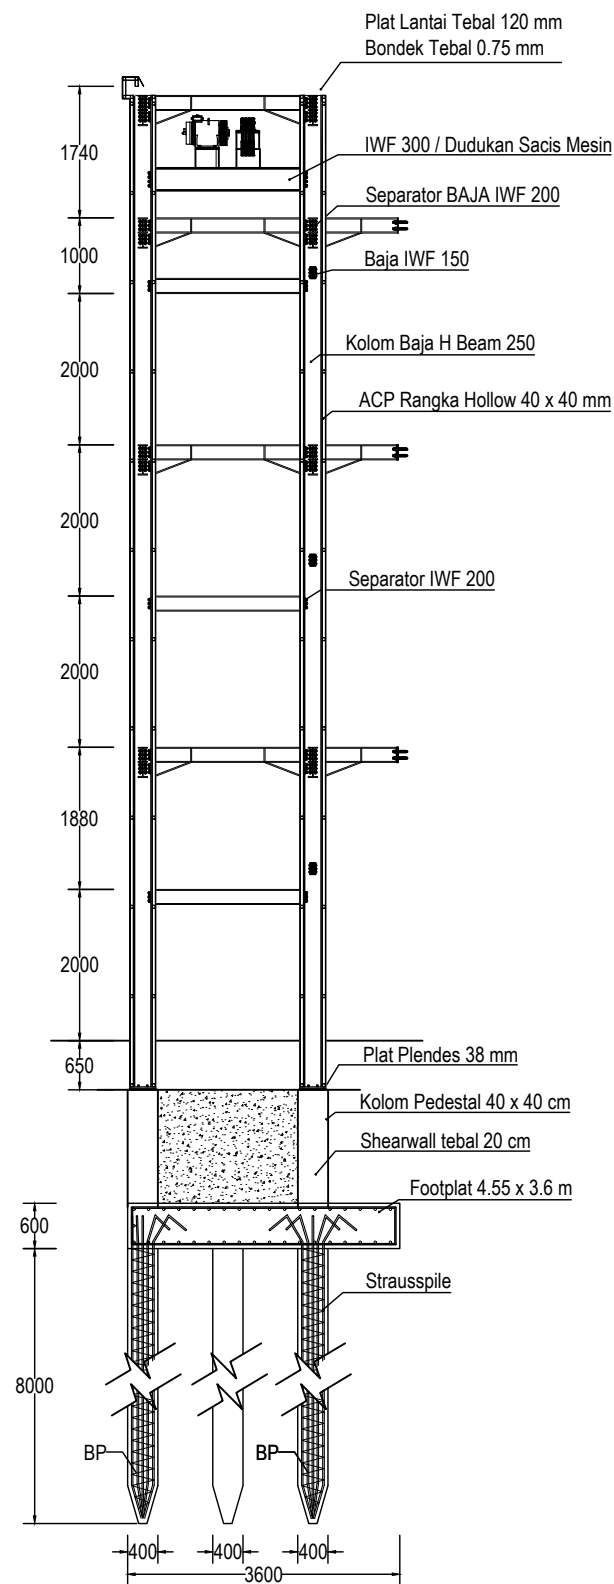


RENCANA STRUKTUR BAJA
SKALA 1:100

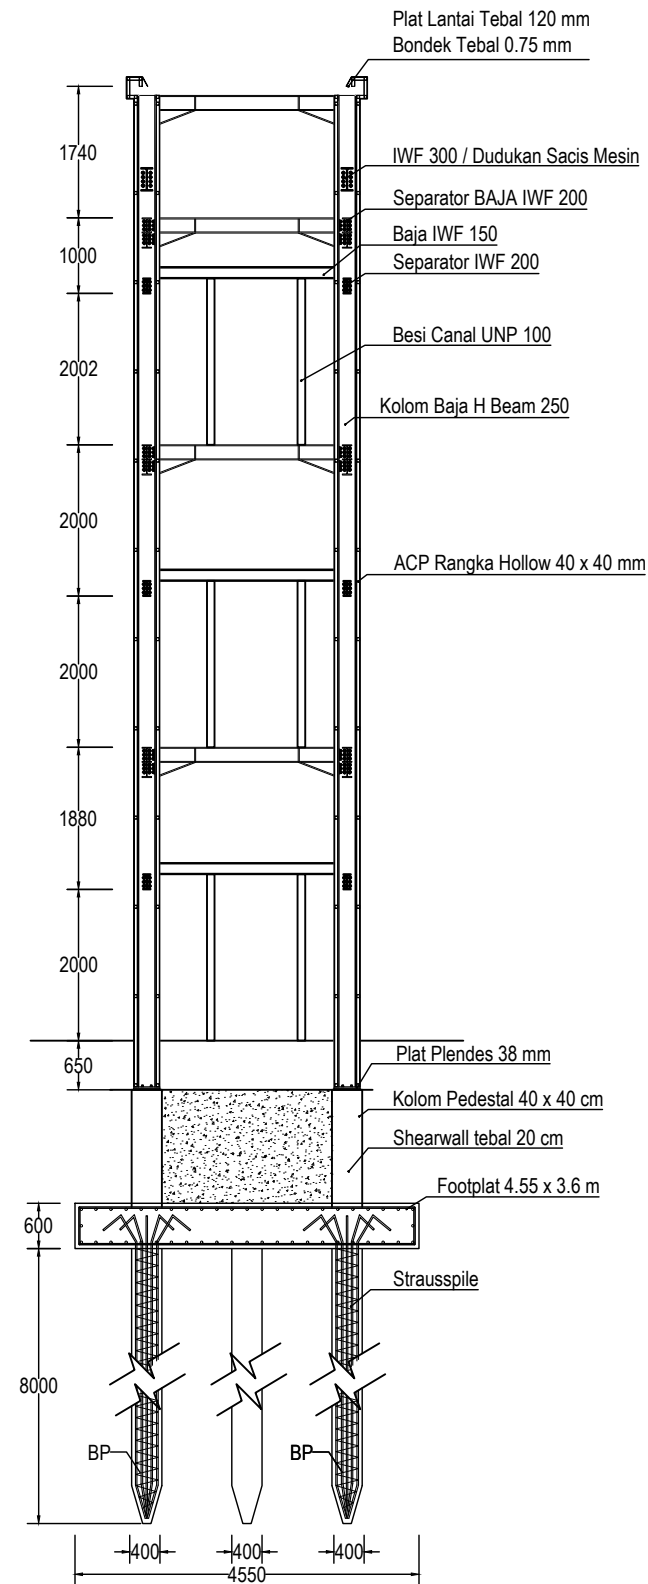


RENCANA STRUKTUR BAJA
SKALA 1:100

 KEMENTERIAN PENDIDIKAN TINGGI, SAINS, DAN TEKNOLOGI INSTITUT SENI INDONESIA YOGYAKARTA Jl. Parangtritis Km. 6.5 Kotak Pos 1210 Yogyakarta 55001 Telp. (0274) 379133, 373659 Rektor Telp. (0274) 371233 Fax (0274) 371233, 379133		
PEKERJAAN		
PERENCANA PENGADAAN LIFT ISI YOGYAKARTA		
LOKASI		
INSTITUT SENI INDONESIA YOGYAKARTA Jl. Parangtritis Km. 6.5, Sewon, Bantul, Yogyakarta		
TAHUN ANGGARAN		
2025		
MENYETUJUI		
PEJABAT PEMBUAT KOMITMEN		
SETYANTO PUTRO, S.E., M.H. NIP. 19690118 199503 1 003		
MENGETAHUI		
KOORDINATOR PTP		
Dr. Dra. Suryati, M.Hum. NIP. 19640901 200604 2 001		
KONSULTAN PERENCANA		
PT. NAVARA CIPTA DESAIN		
DEPPY DWI PRASETIO, ST., MT. DIREKTUR UTAMA		
KETERANGAN		
JUDUL GAMBAR		SKALA
KODE	NOMOR	JUMLAH

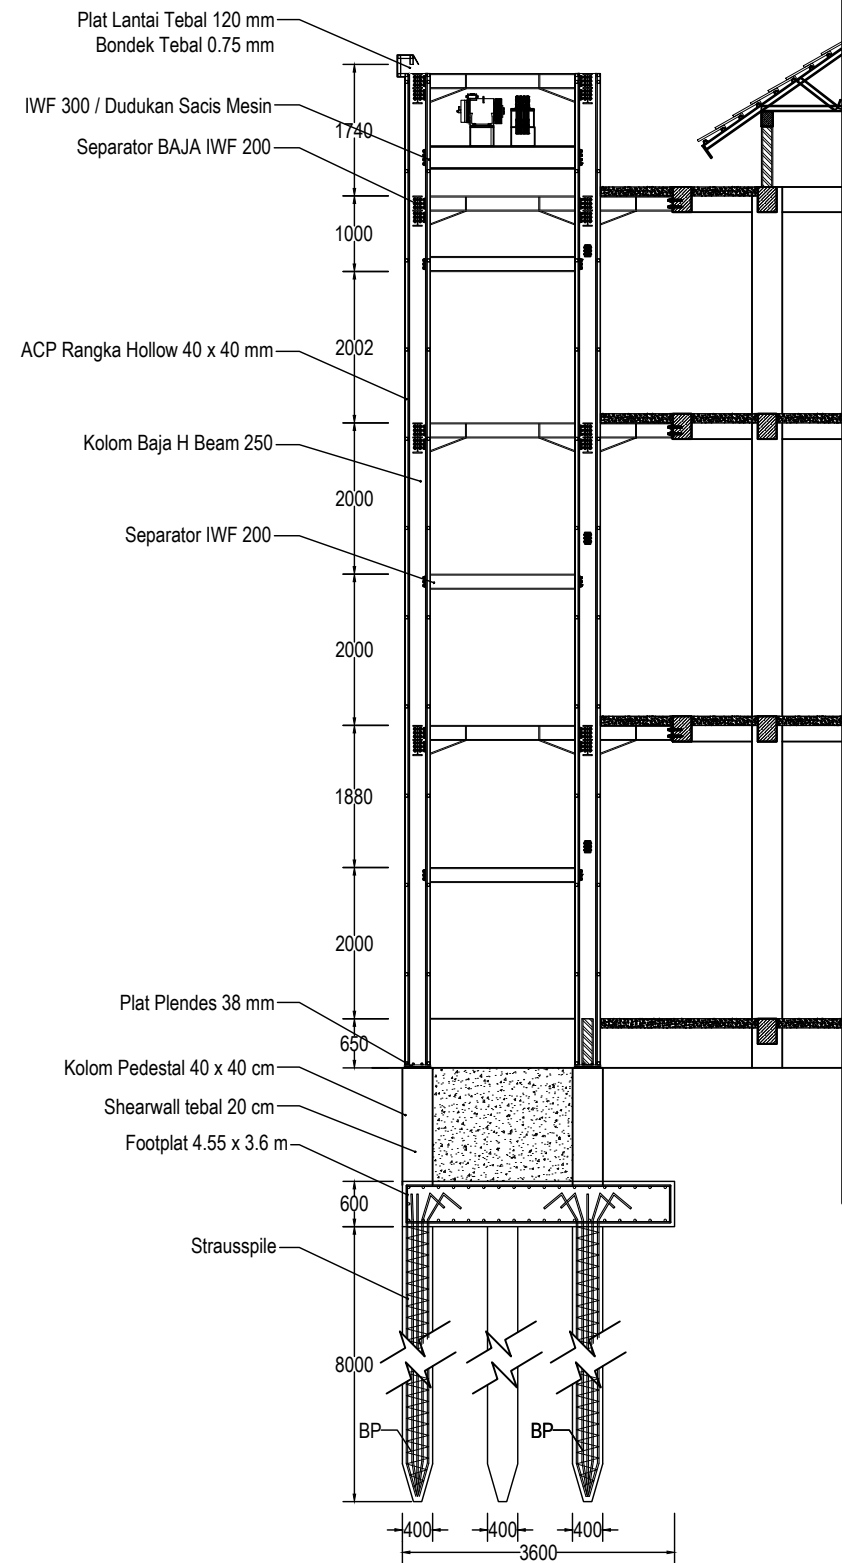

POTONGAN B - B
SKALA 1:100

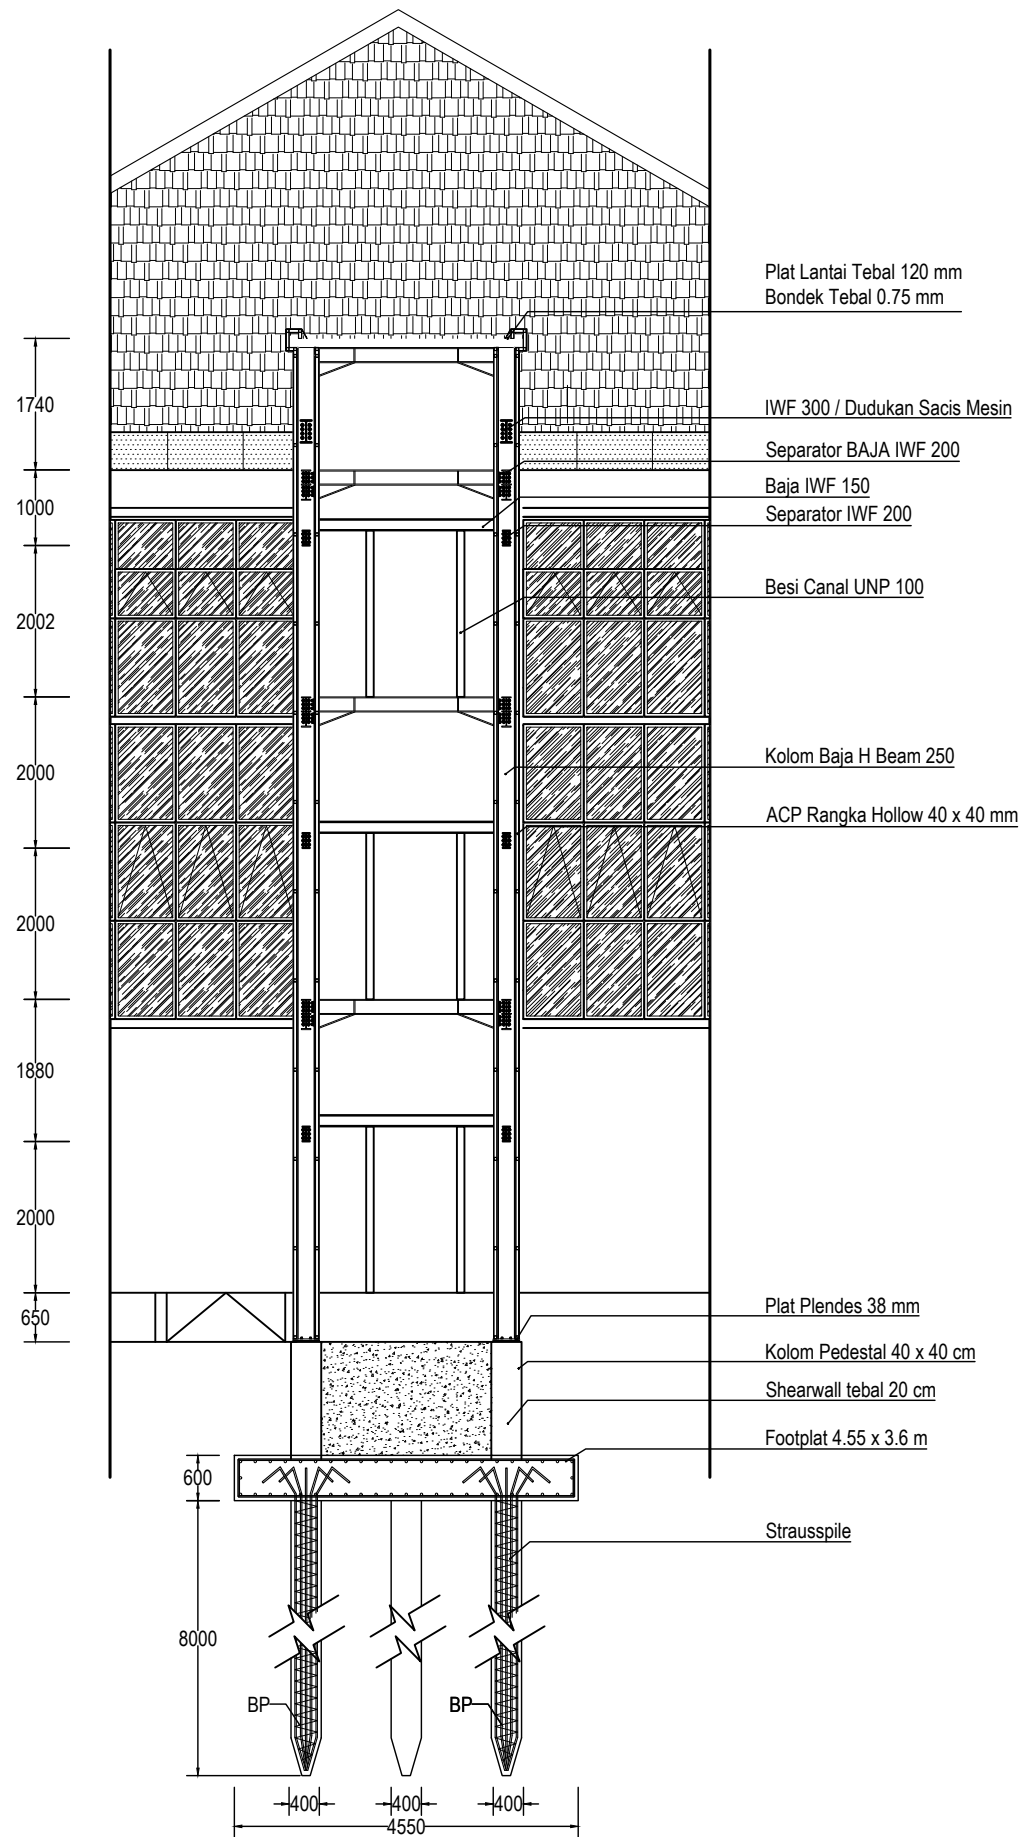

POTONGAN A - A
SKALA 1:100



KEMENTERIAN PENDIDIKAN TINGGI,
SAINS, DAN TEKNOLOGI
INSTITUT SENI INDONESIA YOGYAKARTA
Jl. Parangtritis Km. 6.5 Kotak Pos 1210 Yogyakarta 55001
Telp. (0274) 379133, 373659 Rektor Telp. (0274) 371233 Fax (0274) 371233, 379133

PEKERJAAN

PERENCANA PENGADAAN LIFT ISI
YOGYAKARTA

LOKASI

INSTITUT SENI INDONESIA YOGYAKARTA
Jl. Parangtritis Km. 6.5, Sewon, Bantul,
Yogyakarta

TAHUN ANGGARAN

2025

MENYETUJUI

PEJABAT PEMBUAT KOMITMEN

SETYANTO PUTRO, S.E., M.H.
NIP. 19690118 199503 1 003

MENGETAHUI

KOORDINATOR PTP

Dr. Dra. Suryati, M.Hum.
NIP. 19640901 200604 2 001



KONSULTAN PERENCANA

PT. NAVARA CIPTA DESAIN


DEPPY DWI PRASETIO, ST., MT.
DIREKTUR UTAMA

KETERANGAN


JUDUL GAMBAR		SKALA
KODE	NOMOR	JUMLAH

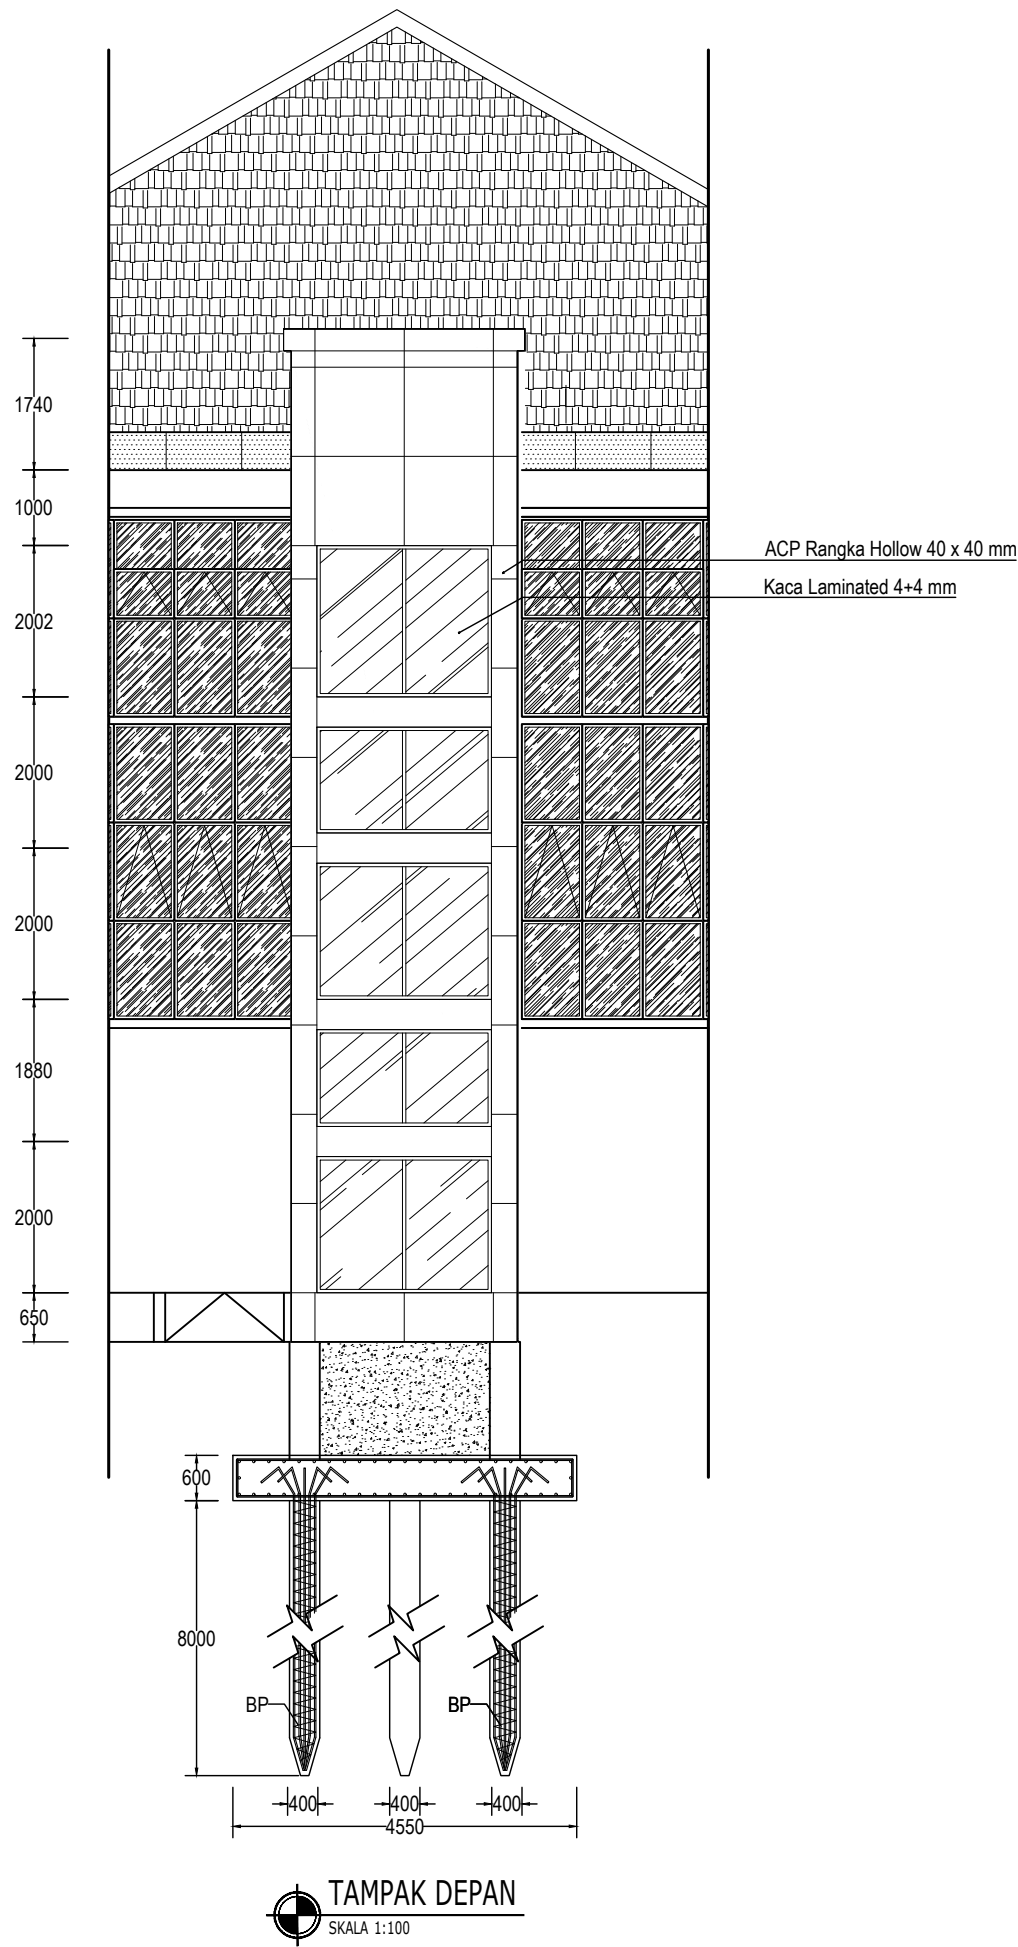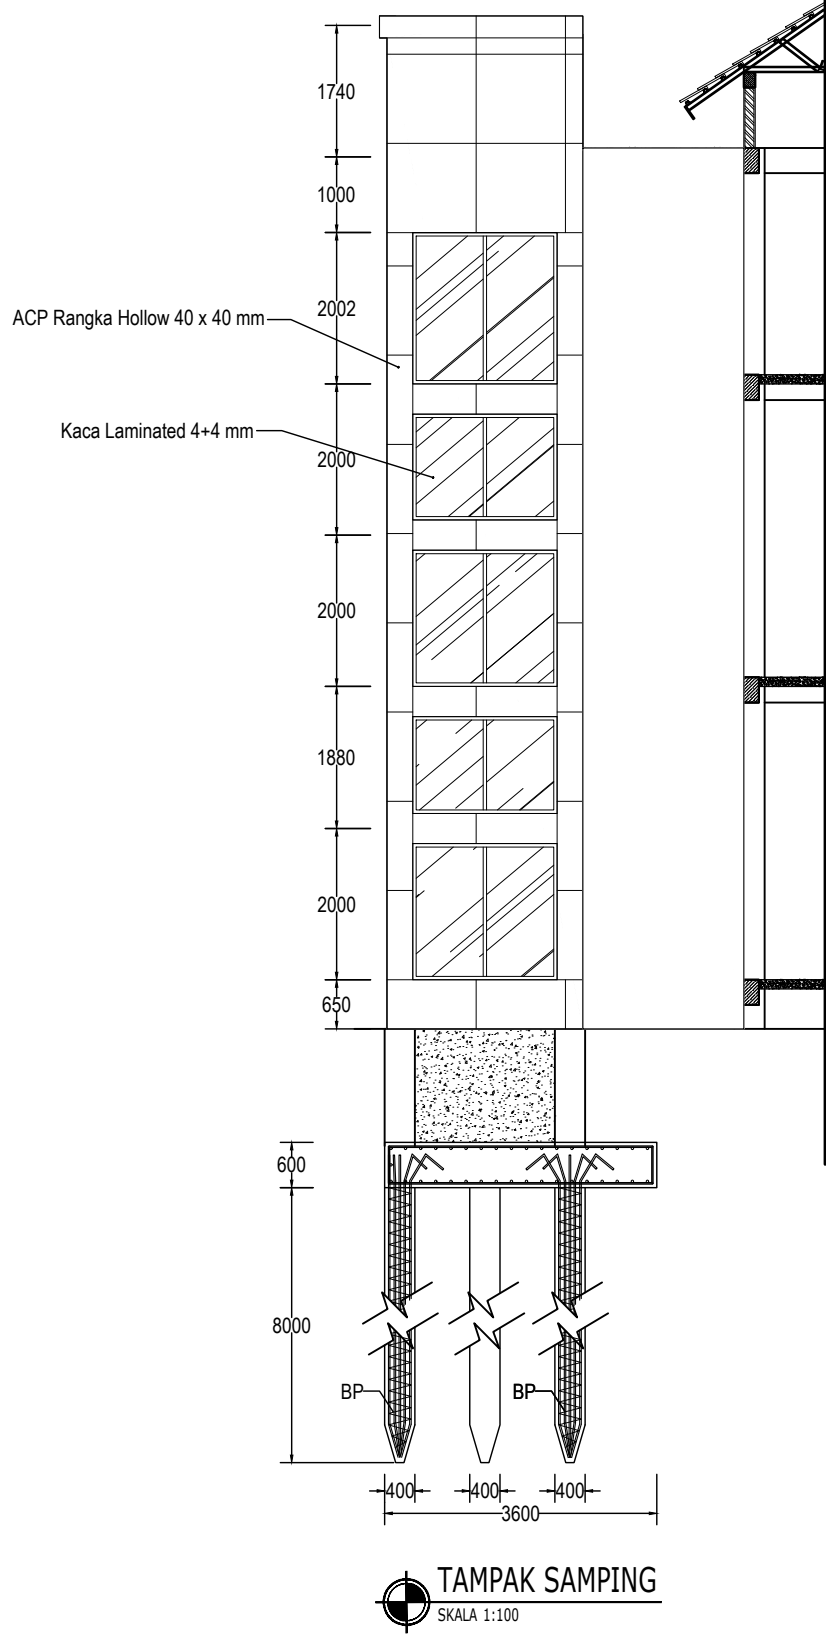

 KEMENTERIAN PENDIDIKAN TINGGI, SAINS, DAN TEKNOLOGI INSTITUT SENI INDONESIA YOGYAKARTA Jl. Parangtritis Km. 6.5 Kotak Pos 1210 Yogyakarta 55001 Telp. (0274) 379133, 373659 Rektor Telp. (0274) 371233 Fax (0274) 371233, 379133		
PEKERJAAN		
PERENCANA PENGADAAN LIFT ISI YOGYAKARTA		
LOKASI		
INSTITUT SENI INDONESIA YOGYAKARTA Jl. Parangtritis Km. 6.5, Sewon, Bantul, Yogyakarta		
TAHUN ANGGARAN		
2025		
MENSETUJUI		
PEJABAT PEMBUAT KOMITMEN		
SETYANTO PUTRO, S.E., M.H. NIP. 19690118 199503 1 003		
MENGETAHUI		
KOORDINATOR PTP		
Dr. Dra. Suryati, M.Hum. NIP. 19640901 200604 2 001		
KONSULTAN PERENCANA		
PT. NAVARA CIPTA DESAIN		
DEPPY DWI PRASETIO, ST., MT. DIREKTUR UTAMA		
KETERANGAN		
JUDUL GAMBAR		SKALA
KODE	NOMOR	JUMLAH

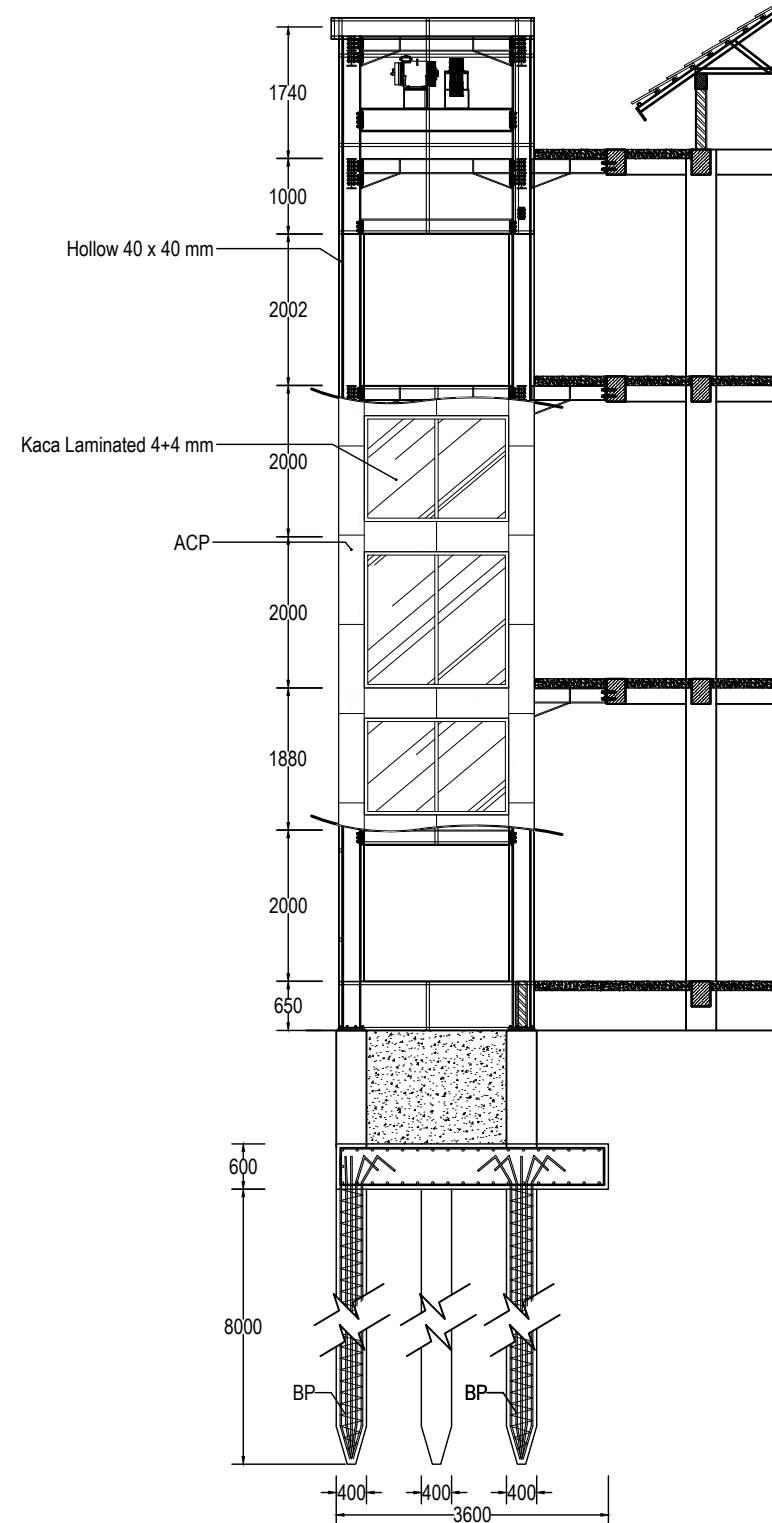

RENCANA RANGKA ACP DAN KACA
SKALA 1:100

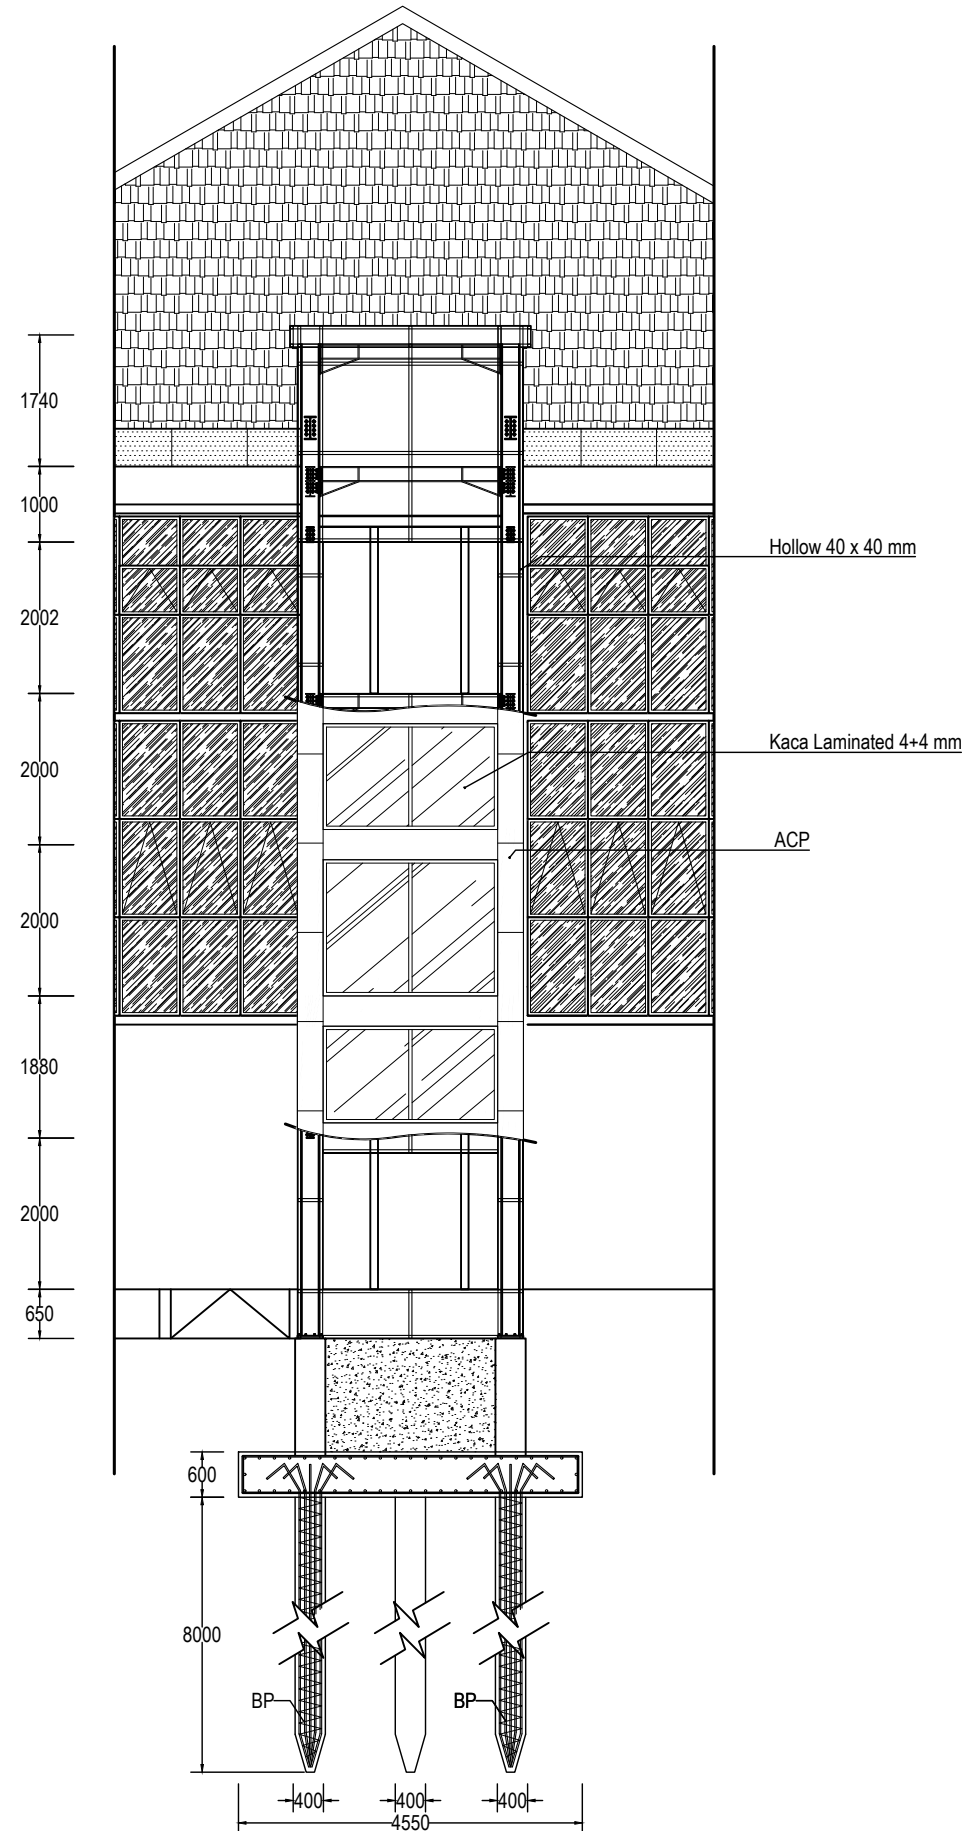

RENCANA RANGKA ACP DAN KACA
SKALA 1:100



KEMENTERIAN PENDIDIKAN TINGGI,
SAINS, DAN TEKNOLOGI
INSTITUT SENI INDONESIA YOGYAKARTA
Jl. Parangtritis Km. 6.5 Kotak Pos 1210 Yogyakarta 55001
Telp. (0274) 379133, 373659 Rektor Telp. (0274) 371233 Fax (0274) 371233,
379133

PEKERJAAN

PERENCANA PENGADAAN LIFT ISI
YOGYAKARTA

LOKASI

INSTITUT SENI INDONESIA YOGYAKARTA
Jl. Parangtritis Km. 6.5, Sewon, Bantul,
Yogyakarta

TAHUN ANGGARAN

2025

MENYETUJUI

PEJABAT PEMBUAT KOMITMEN

SETYANTO PUTRO, S.E., M.H.
NIP. 19690118 199503 1 003

MENGETAHUI

KOORDINATOR PTP

Dr. Dra. Suryati, M.Hum.
NIP. 19640901 200604 2 001


KONSULTAN PERENCANA

PT. NAVARA CIPTA DESAIN

DEPPY DWI PRASETIO, ST., MT.
DIREKTUR UTAMA

KETERANGAN

JUDUL GAMBAR		SKALA
KODE	NOMOR	JUMLAH

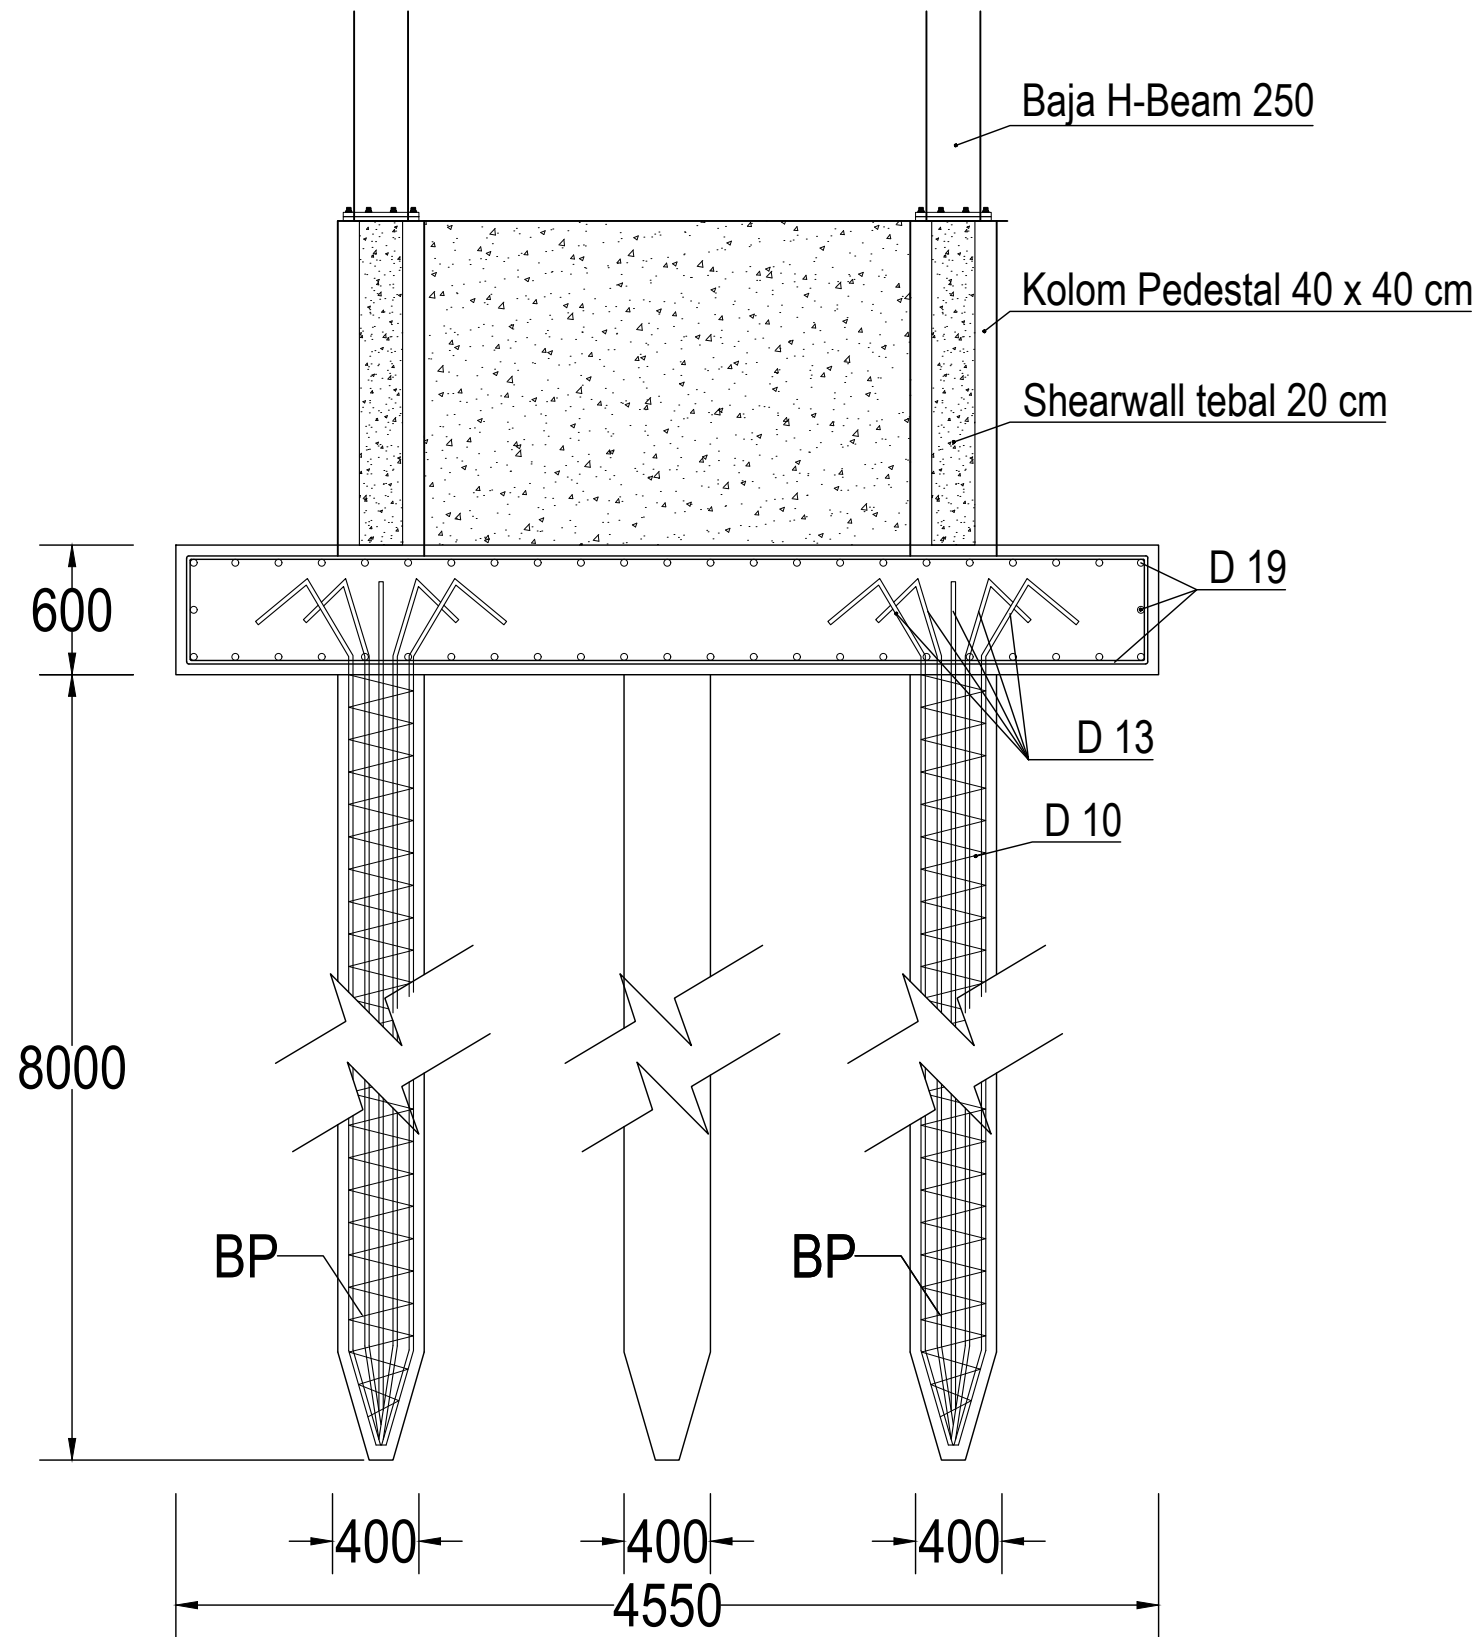

 **DETAIL PONDASI**
SKALA 1:100



KEMENTERIAN PENDIDIKAN TINGGI,
SAINS, DAN TEKNOLOGI

INSTITUT SENI INDONESIA YOGYAKARTA

Jl. Parangtritis Km. 6.5 Kotak Pos 1210 Yogyakarta 55001
Telp. (0274) 379133, 373659 Rektor Telp. (0274) 371233 Fax (0274) 371233,
379133

PEKERJAAN

PERENCANA PENGADAAN LIFT ISI
YOGYAKARTA

LOKASI

INSTITUT SENI INDONESIA YOGYAKARTA
Jl. Parangtritis Km. 6.5, Sewon, Bantul,
Yogyakarta

TAHUN ANGGARAN

2025

MENYETUJUI

PEJABAT PEMBUAT KOMITMEN

SETYANTO PUTRO, S.E., M.H.

NIP. 19690118 199503 1 003

MENGETAHUI

KOORDINATOR PTP

Dr. Dra. Suryati, M.Hum.

NIP. 19640901 200604 2 001

KONSULTAN PERENCANA

PT. NAVARA CIPTA DESAIN

DEPPY DWI PRASETIO, ST., MT.

DIREKTUR UTAMA

KETERANGAN

JUDUL GAMBAR

SKALA

KODE

NOMOR

JUMLAH

PEKERJAAN

PERENCANA PENGADAAN LIFT ISI
YOGYAKARTA

LOKASI

INSTITUT SENI INDONESIA YOGYAKARTA
Jl. Parangtritis Km. 6.5, Sewon, Bantul,
Yogyakarta

TAHUN ANGGARAN

2025

MENYETUJUI

PEJABAT PEMBUAT KOMITMEN

SETYANTO PUTRO, S.E., M.H.
NIP. 19690118 199503 1 003

MENGETAHUI

KOORDINATOR PTP

Dr. Dra. Suryati, M.Hum.
NIP. 19640901 200604 2 003



KONSULTAN PERENCANA

PT. NAVARA CIPTA DESAIN

DEPPY DWI PRASETIO, ST., MT.
DIREKTUR UTAMA


KETERANGAN

JUDUL GAMBAR		SKALA
KODE	NOMOR	JUMLAH

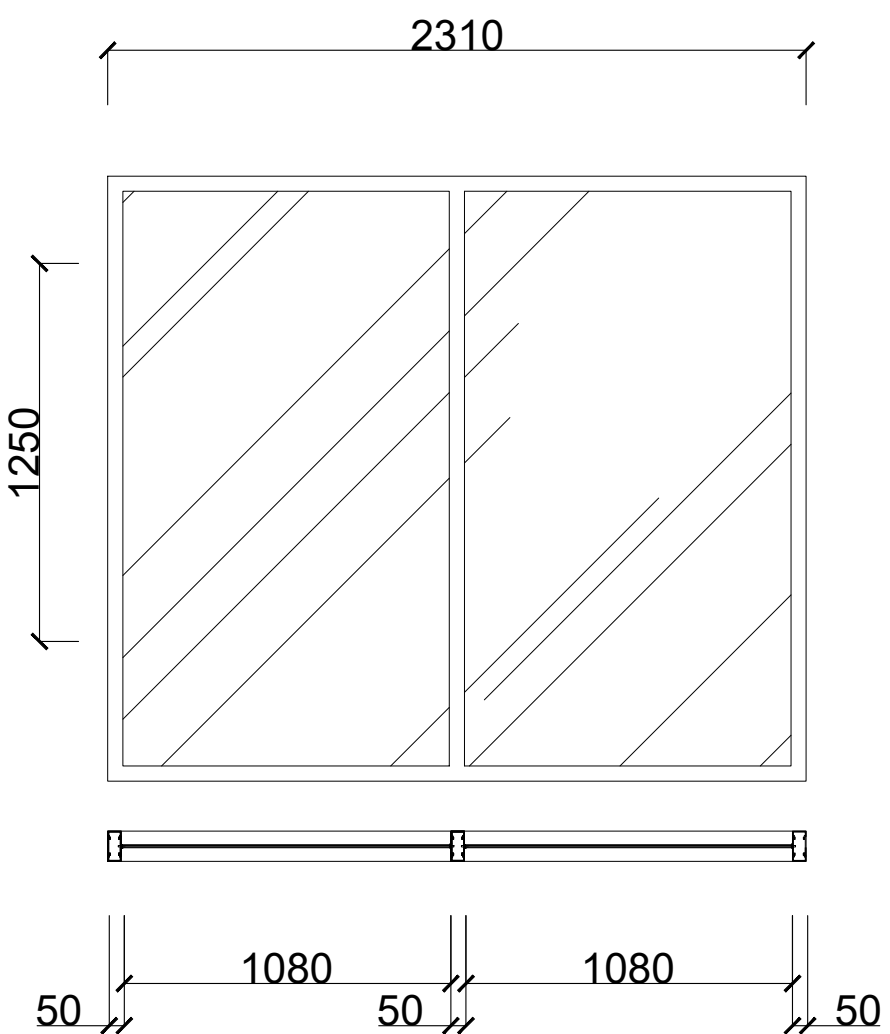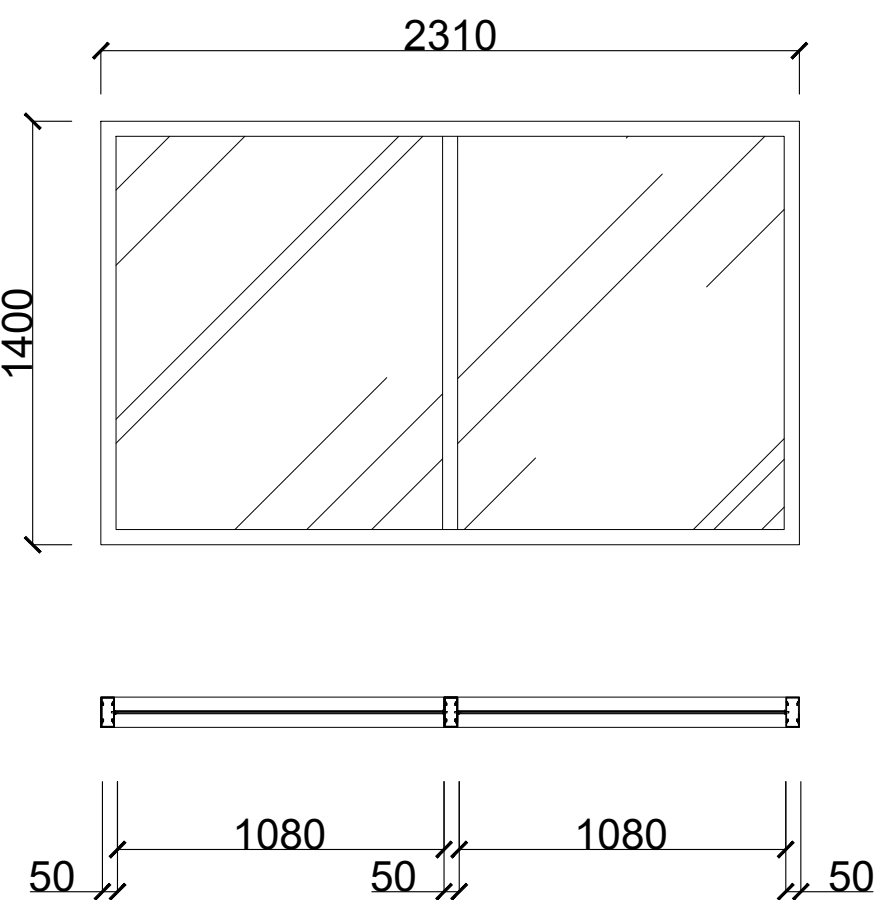TIPE	KACA	TIPE	KACA
			
JUMLAH	9 BUAH	JUMLAH	9 BUAH
HARDWARE	KUSEN = Alumunium KACA = Kaca Laminated 4 + 4 mm ASESORIS = -	HARDWARE	KUSEN = Alumunium KACA = Kaca Laminated 4 + 4 mm ASESORIS = -



DETAIL KACA
SKALA 1 : 25

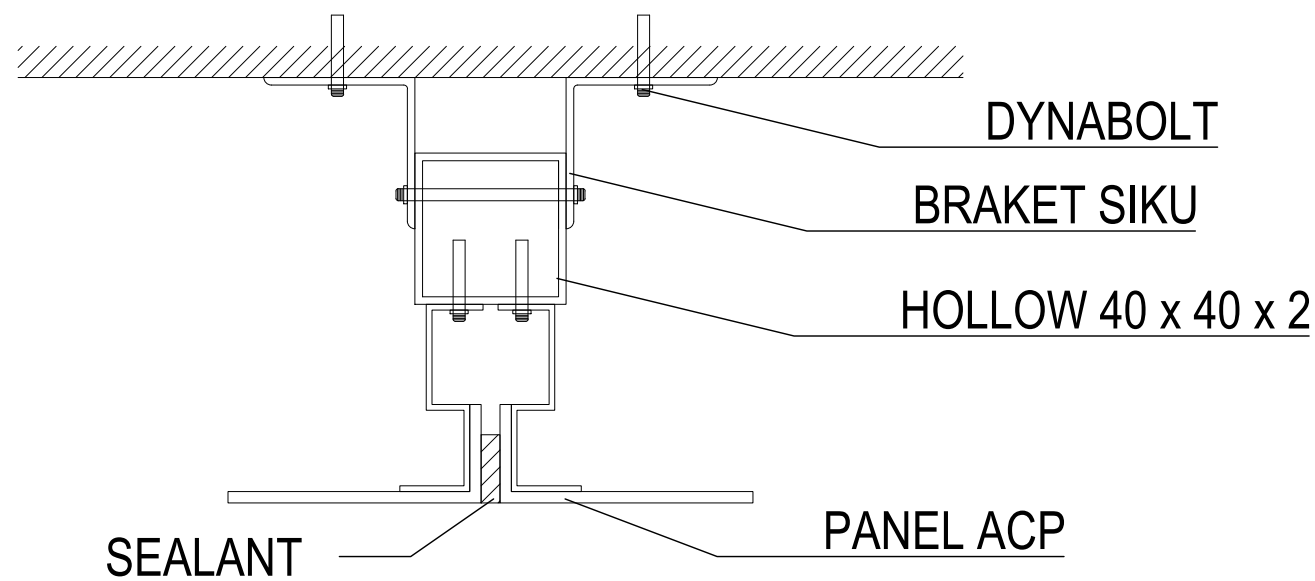




DETAIL PEMASANGAN ACP

SKALA 1 : 25



KEMENTERIAN PENDIDIKAN TINGGI,
SAINS, DAN TEKNOLOGI
INSTITUT SENI INDONESIA YOGYAKARTA
Jl. Parangtritis Km. 6.5 Kotak Pos 1210 Yogyakarta 55001
Telp. (0274) 379133, 373659 Rektor Telp. (0274) 371233 Fax (0274) 371233,
379133

PEKERJAAN		
PERENCANA PENGADAAN LIFT ISI YOGYAKARTA		
LOKASI		
INSTITUT SENI INDONESIA YOGYAKARTA Jl. Parangtritis Km. 6.5, Sewon, Bantul, Yogyakarta		
TAHUN ANGGARAN		
2025		
MENYETUJUI		
PEJABAT PEMBUAT KOMITMEN		
SETYANTO PUTRO, S.E., M.H. NIP. 19690118 199503 1 003		
MENGETAHUI		
KOORDINATOR PTP		
Dr. Dra. Suryati, M.Hum. NIP. 19640901 200604 2 001		
KONSULTAN PERENCANA		
PT. NAVARA CIPTA DESAIN		
DEPPY DWI PRASETIO, ST., MT. DIREKTUR UTAMA		
KETERANGAN		
JUDUL GAMBAR		SKALA
KODE	NOMOR	JUMLAH

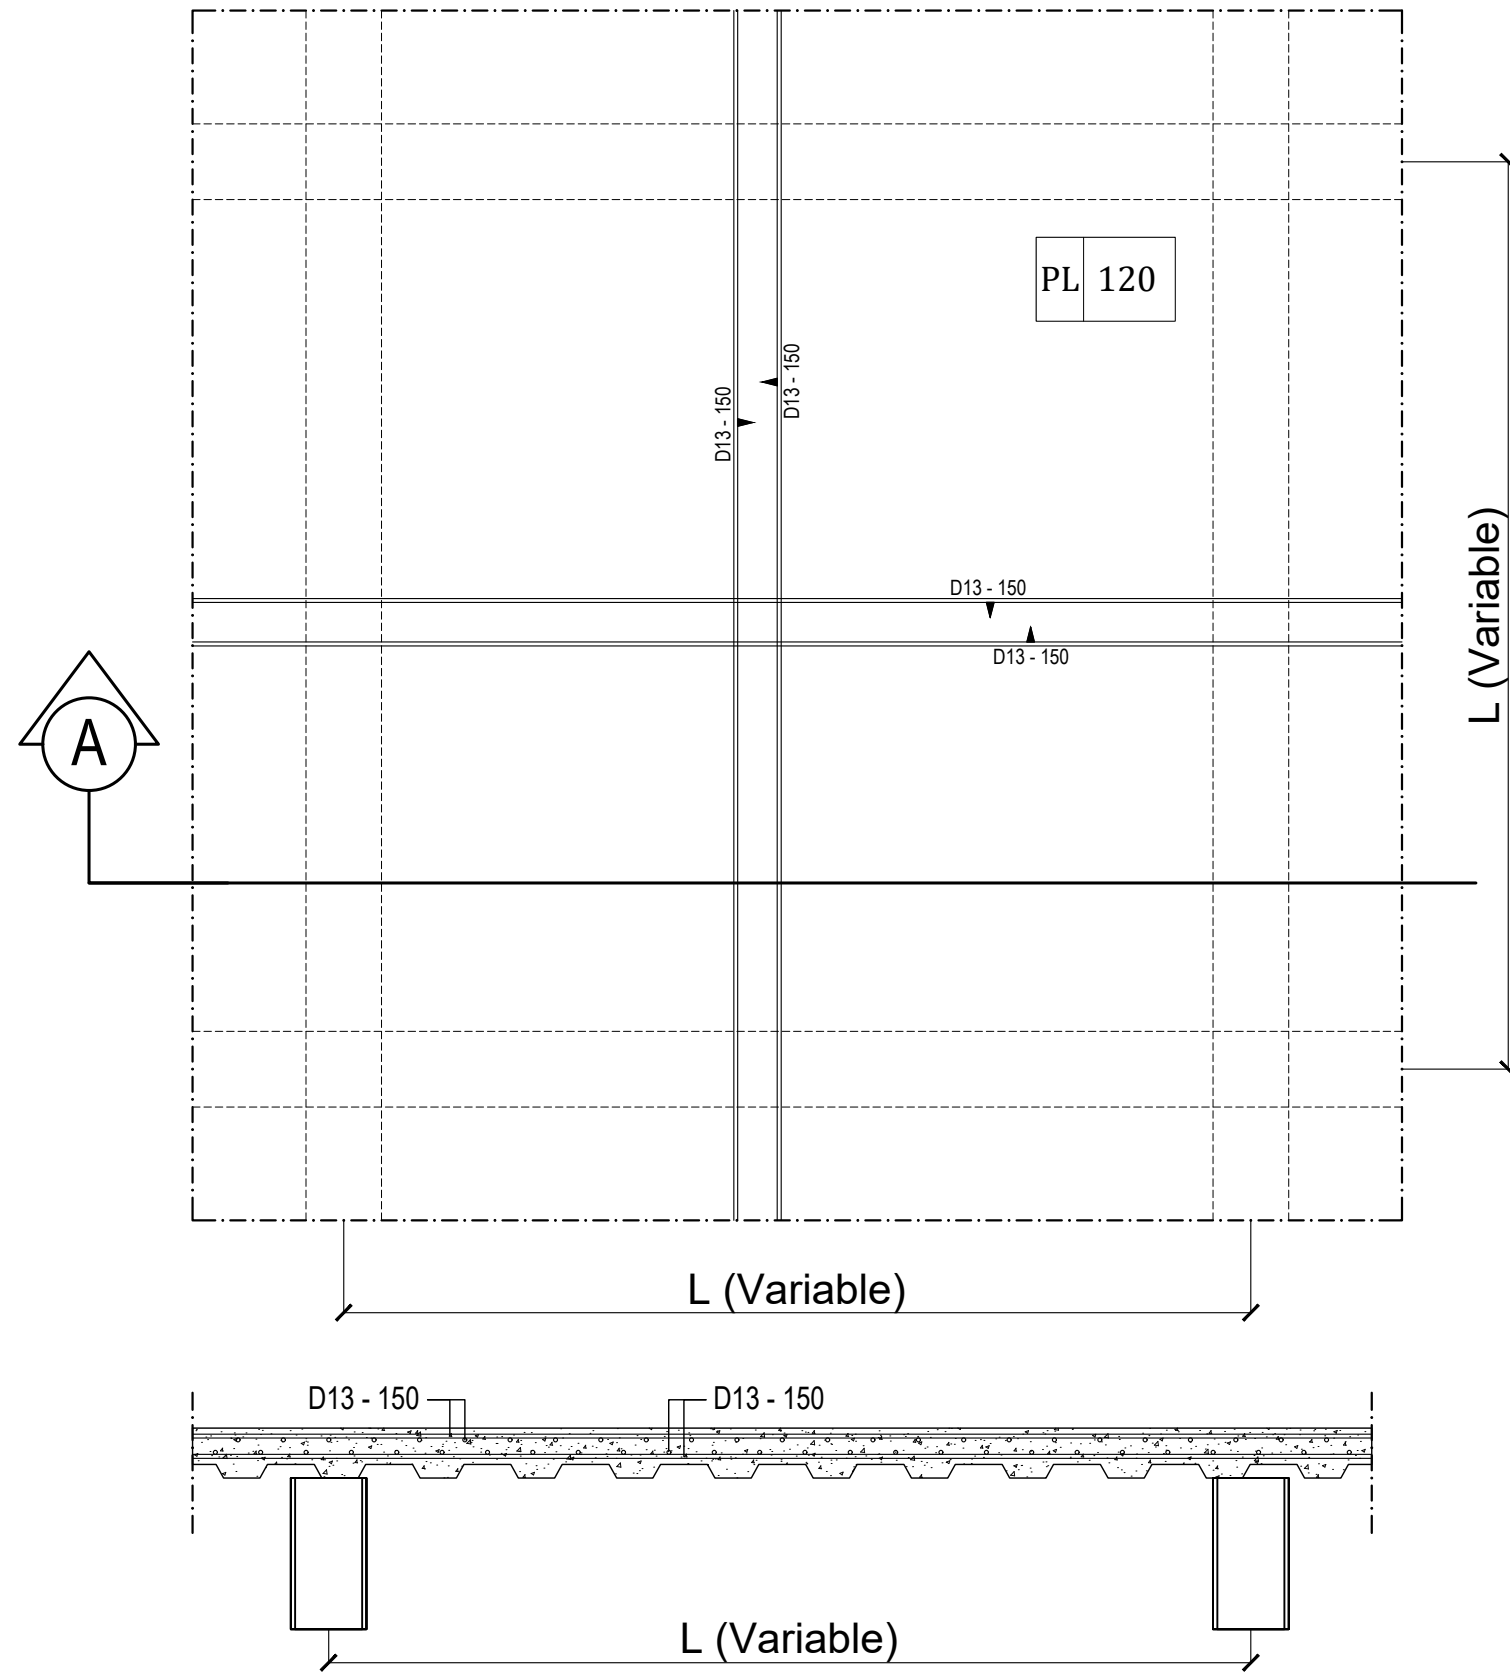

 **DETAIL PLAT LANTAI**
SKALA 1 : 25



KEMENTERIAN PENDIDIKAN TINGGI,
SAINS, DAN TEKNOLOGI
INSTITUT SENI INDONESIA YOGYAKARTA
Jl. Parangtritis Km. 6.5 Kotak Pos 1210 Yogyakarta 55001
Telp. (0274) 379133, 373659 Rektor Telp. (0274) 371233 Fax (0274) 371233,
379133

PEKERJAAN		
PERENCANA PENGADAAN LIFT ISI YOGYAKARTA		
LOKASI		
INSTITUT SENI INDONESIA YOGYAKARTA Jl. Parangtritis Km. 6.5, Sewon, Bantul, Yogyakarta		
TAHUN ANGGARAN		
2025		
MENYETUJUI		
PEJABAT PEMBUAT KOMITMEN		
SETYANTO PUTRO, S.E., M.H. NIP. 19690118 199503 1 003		
MENGETAHUI		
KOORDINATOR PTP		
Dr. Dra. Suryati, M.Hum. NIP. 19640901 200604 2 001		
KONSULTAN PERENCANA		
PT. NAVARA CIPTA DESAIN		
DEPPY DWI PRASETIO, ST., MT. DIREKTUR UTAMA		
KETERANGAN		
JUDUL GAMBAR		SKALA
KODE	NOMOR	JUMLAH



PERENCANAAN PENGADAAN LIFT IS
YOGYAKARTA

INSTITUT SENI INDONESIA YOGYAKARTA
Jl. Parangtristis Km. 6.5, Sewon, Bantul,
Yogyakarta

2025

PEJABAT PEMBUAT KOMITMEN

SETYANTO PUTRO, S.E., M.H.
NIP. 19690118 199503 1 003

KOORDINATOR PTP

Dr. Dra. Suryati, M.Hum.
NIP. 19640901 200604 2 001


PT. NAVARA CIPTA DESAIN

DEPPY DWI PRASETIO, ST., MT.
DIREKTUR UTAMA


JUDUL GAMBAR	SKALA
--------------	-------

--	--	--


2700

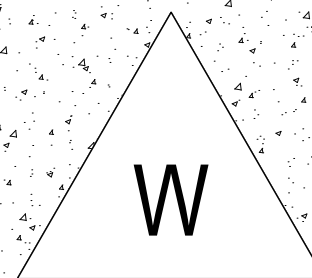

KODE	KETERANGAN
W	Waterproofing

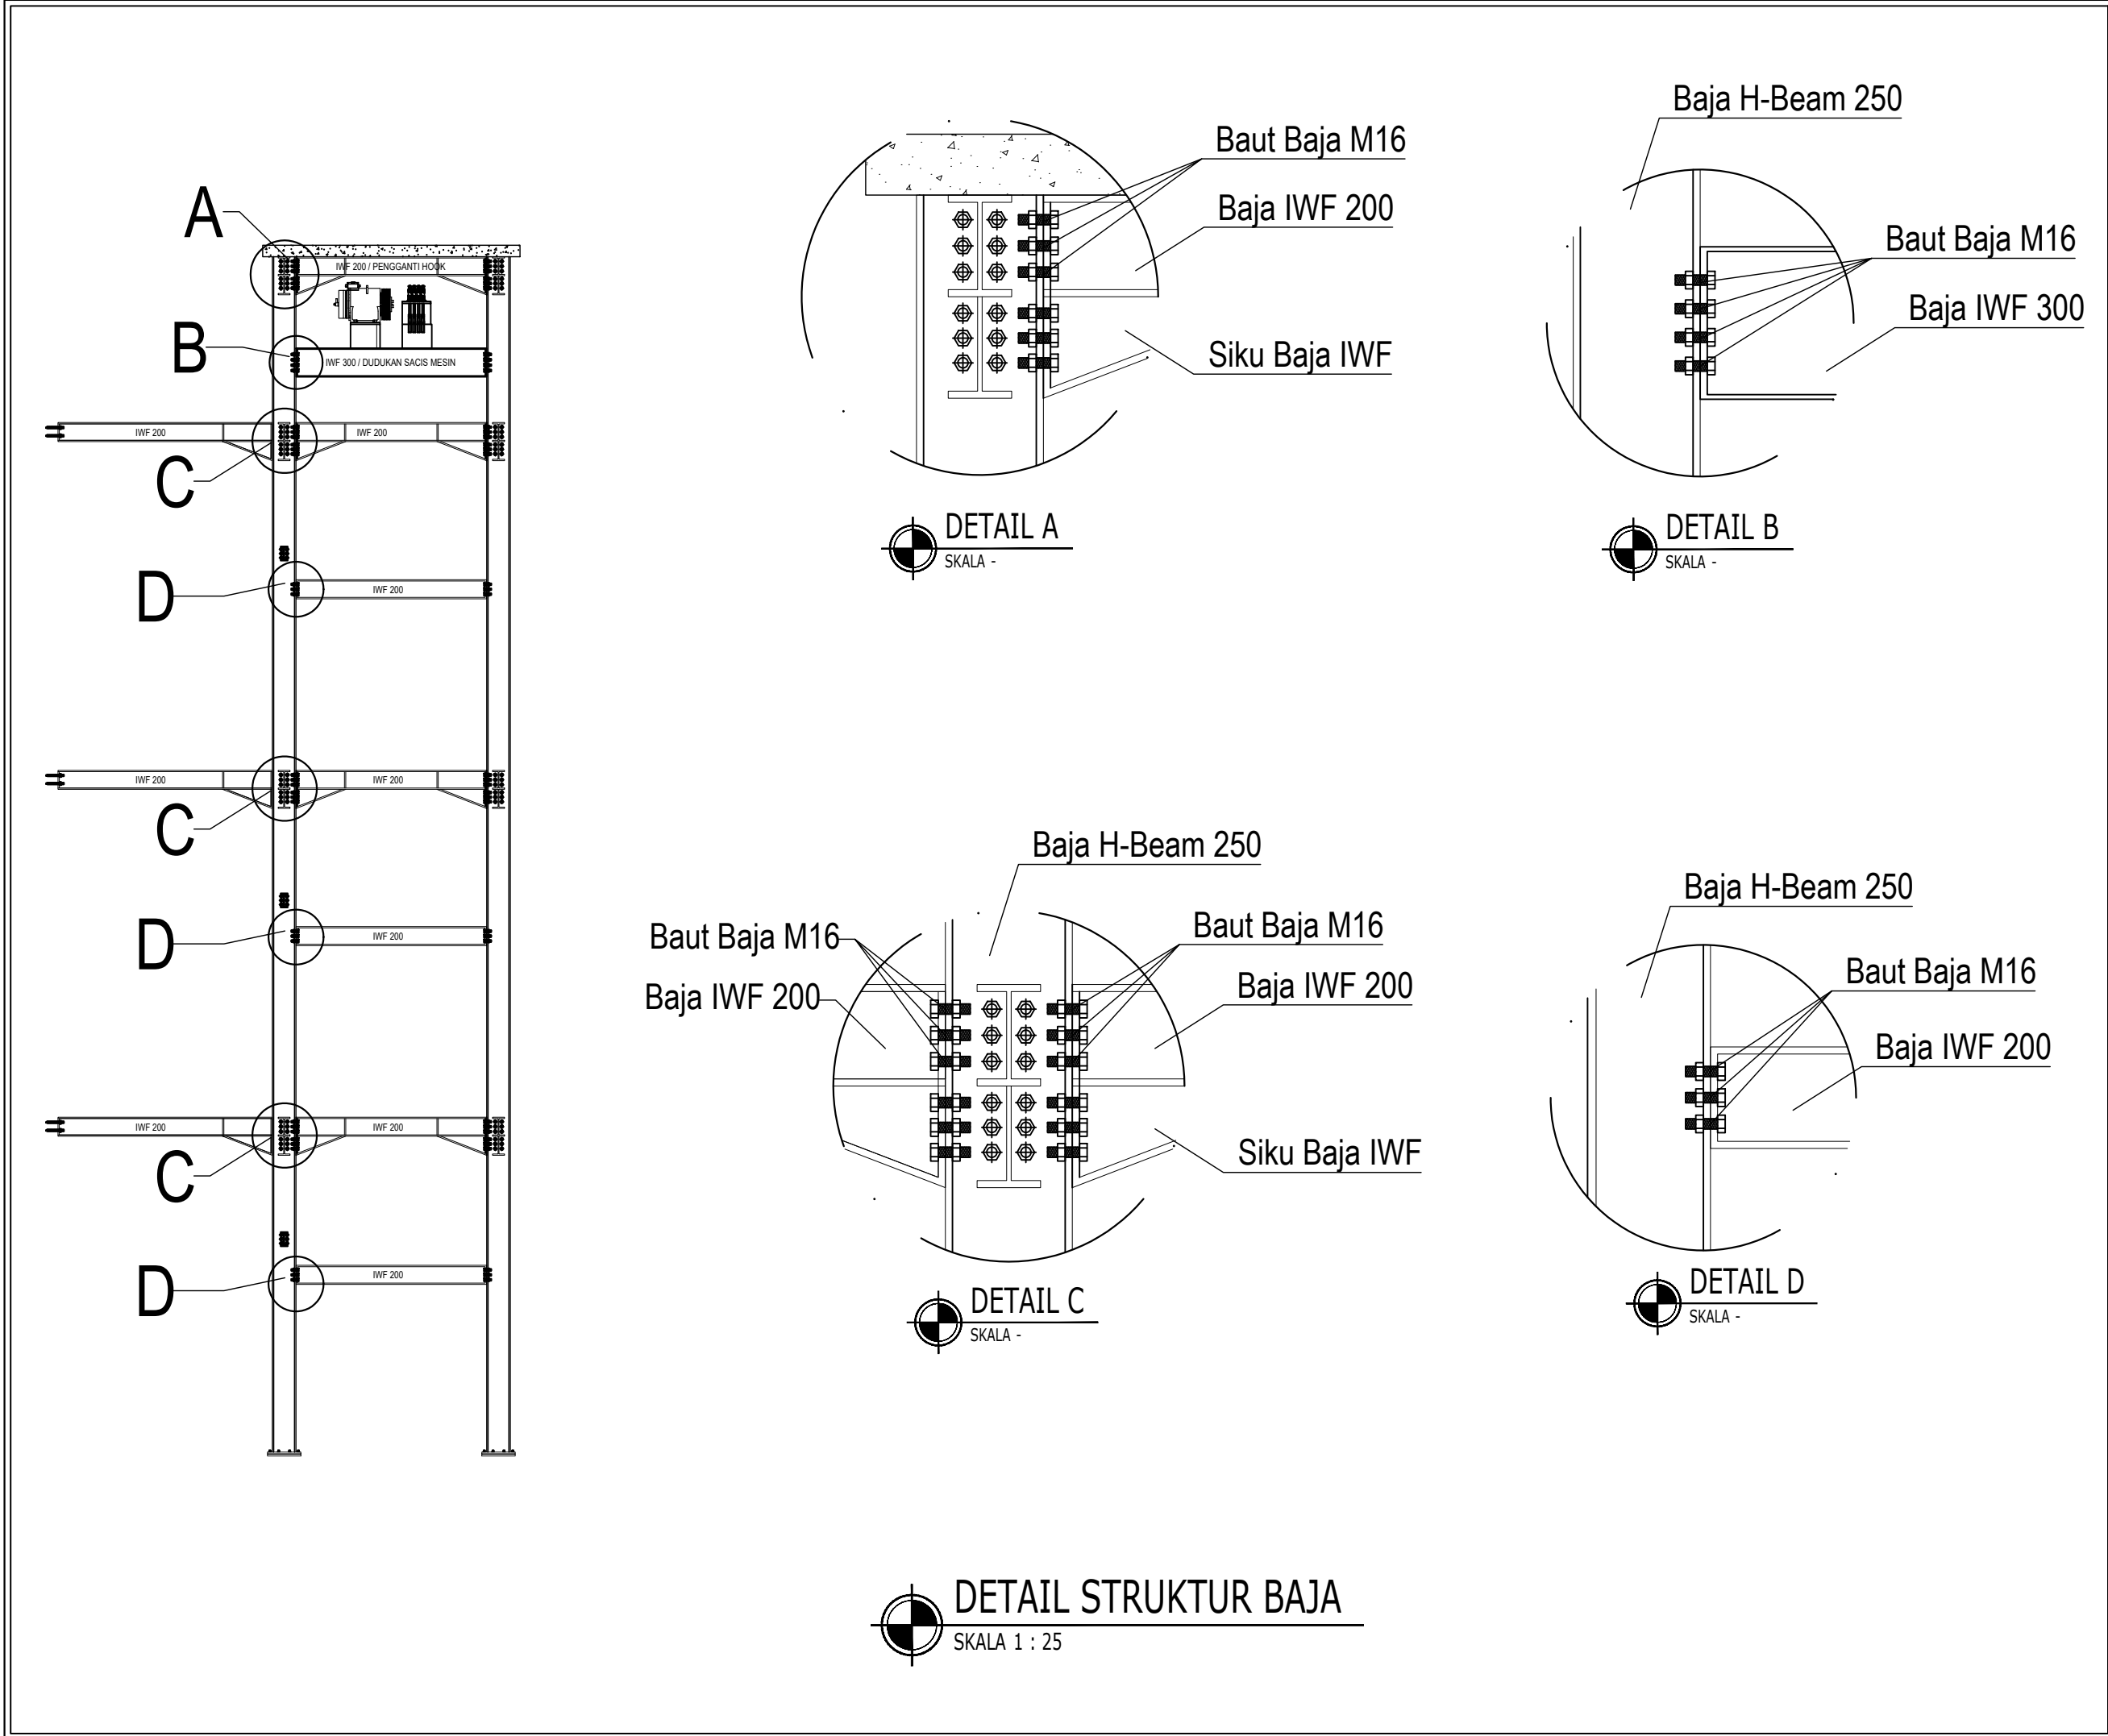

 KEMENTERIAN PENDIDIKAN TINGGI, SAINS, DAN TEKNOLOGI INSTITUT SENI INDONESIA YOGYAKARTA Jl. Parangtritis Km. 6.5 Kotak Pos 1210 Yogyakarta 55001 Telp. (0274) 379133, 373659 Rektor Telp. (0274) 371233 Fax (0274) 371233, 379133		
PEKERJAAN		
PERENCANA PENGADAAN LIFT ISI YOGYAKARTA		
LOKASI		
INSTITUT SENI INDONESIA YOGYAKARTA Jl. Parangtritis Km. 6.5, Sewon, Bantul, Yogyakarta		
TAHUN ANGGARAN		
2025		
MENSETUJUI		
PEJABAT PEMBUAT KOMITMEN		
<u>SETYANTO PUTRO, S.E., M.H.</u> NIP. 19690118 199503 1 003		
MENGETAHUI		
KOORDINATOR PTP		
<u>Dr. Dra. Suryati, M.Hum.</u> NIP. 19640901 200604 2 001		
KONSULTAN PERENCANA		
PT. NAVARA CIPTA DESAIN		
<u>DEPPY DWI PRASETIO, ST., MT.</u> DIREKTUR UTAMA		
KETERANGAN		
JUDUL GAMBAR		SKALA
KODE	NOMOR	JUMLAH

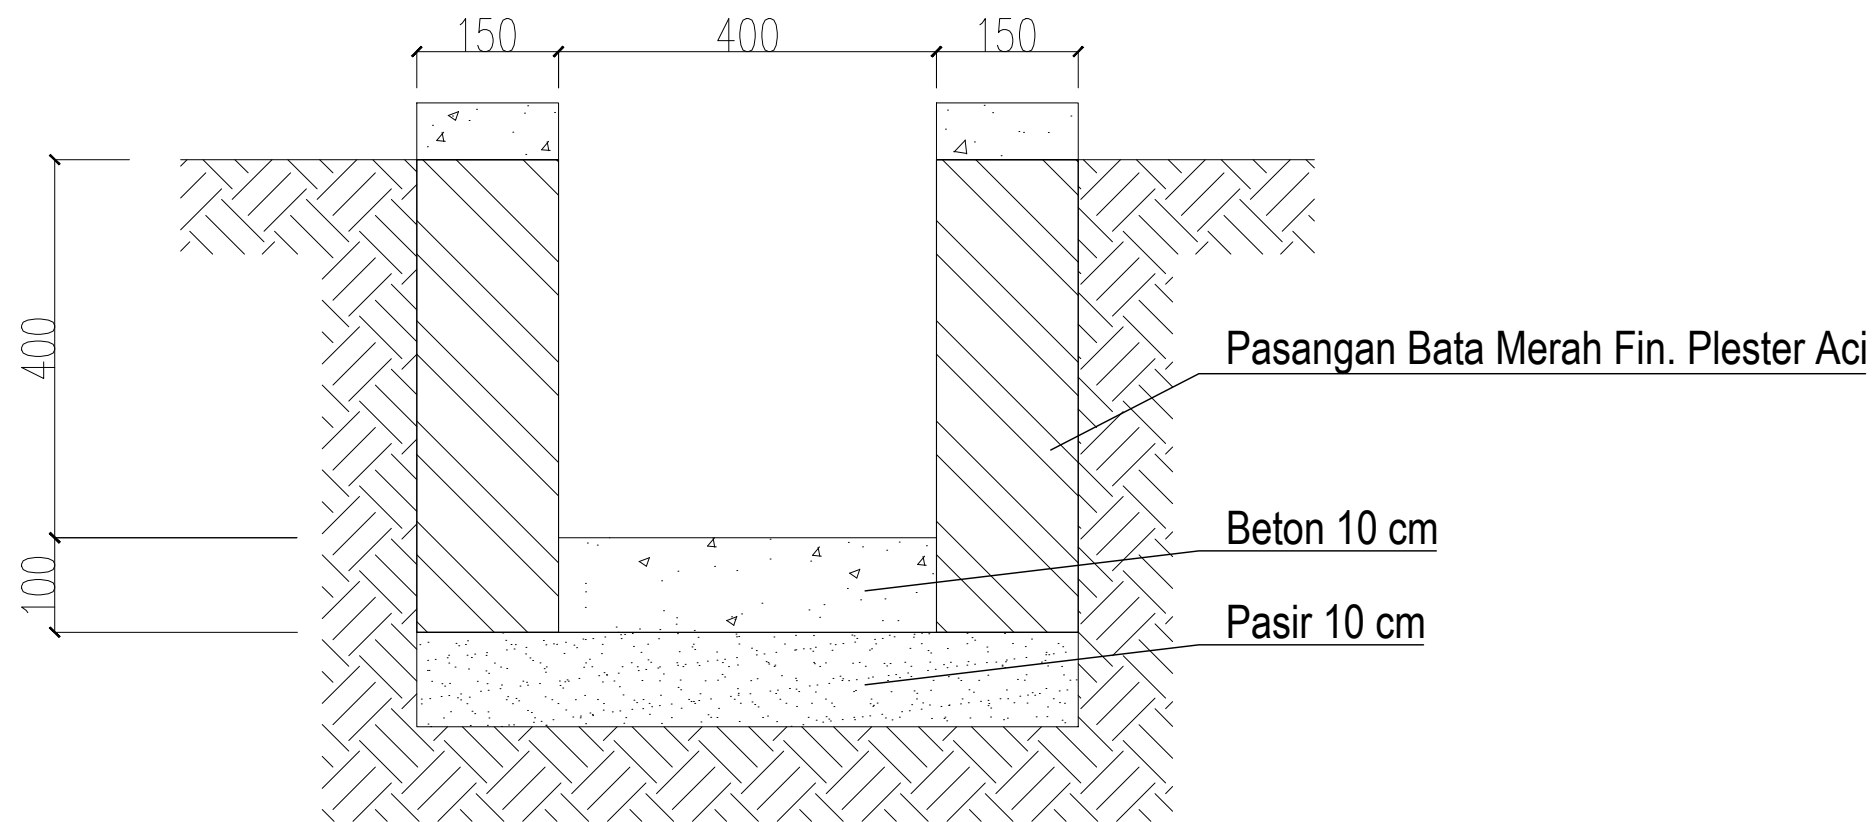

 **DETAIL DRAINASE**
SKALA 1 : 25



KEMENTERIAN PENDIDIKAN TINGGI,
SAINS, DAN TEKNOLOGI

INSTITUT SENI INDONESIA YOGYAKARTA

Jl. Parangtritis Km. 6.5 Kotak Pos 1210 Yogyakarta 55001
Telp. (0274) 379133, 373659 Rektor Telp. (0274) 371233 Fax (0274) 371233,
379133

PEKERJAAN

PERENCANA PENGADAAN LIFT ISI
YOGYAKARTA

LOKASI

INSTITUT SENI INDONESIA YOGYAKARTA
Jl. Parangtritis Km. 6.5, Sewon, Bantul,
Yogyakarta

TAHUN ANGGARAN

2025

MENYETUJUI

PEJABAT PEMBUAT KOMITMEN

SETYANTO PUTRO, S.E., M.H.
NIP. 19690118 199503 1 003

MENGETAHUI

KOORDINATOR PTP

Dr. Dra. Suryati, M.Hum.
NIP. 19640901 200604 2 001

KONSULTAN PERENCANA

PT. NAVARA CIPTA DESAIN

DEPPY DWI PRASETIO, ST., MT.
DIREKTUR UTAMA

KETERANGAN

JUDUL GAMBAR		SKALA
KODE	NOMOR	JUMLAH

AS BUILT DRAWING

INSTITUT SENI INDONESIA YOGYAKARTA

JL. PARANGTRITIS KM. 6,5 SEWON, BANTUL
D. I. YOGYAKARTA

PEKERJAAN :

PEMELIHARAAN (RENOVASI MINOR) STUDI /LABORATORIUM DI FAKULTAS SENI MEDIA REKAM
ISI YOGYAKARTA

LOKASI :

KAMPUS ISI YOGYAKARTA
JL. PARANGTRITIS KM. 6,5 SEWON, BANTUL
D. I. YOGYAKARTA

TAHUN ANGGARAN :

2 0 2 4



CV. MANDALA BUMITALA

Pengadaan Barang dan Jasa Konstruksi

Kepuh Wetan RT002 Wirokerten Banguntapan Bantul

NPWP : 65.601.849.6-543.000



FSMR ISI YOGYAKARTA



MASTER PLAN KAMPUS ISI YOGYAKARTA

SKALA 1:1500

AS BUILT DRAWING

SATUAN KERJA :



KEMENTERIAN PENDIDIKAN, KEBUDAYAAN, RISET
DAN TEKNOLOGI
**INSTITUT SENI INDONESIA
YOGYAKARTA**
Jl. PARANGTRITIS KM. 6,5 SEWON, BANTUL
D. I. YOGYAKARTA

PEKERJAAN :

PEMELIHARAAN (RENOVASI MINOR) STUDIO / LAB
DI FAKULTAS SENI MEDIA REKAM
ISI YOGYAKARTA

LOKASI :

KAMPUS ISI YOGYAKARTA
Jl. PARANGTRITIS KM. 6,5 SEWON, BANTUL
D. I. YOGYAKARTA

TAHUN ANGGARAN :

2024

DIBUAT OLEH :

KONTRAKTOR PELAKSANA
CV. MANDALA BUMITALA

MUCH. BAHU, KORO WISNANTO, S.E.
DIREKTUR

MELYANTO
PELAKSANA LAPANGAN

DI PERIKSA :

KONSULTAN PENGAWAS
CV. CITRA MATRA ARDITAMA

Ir. SUHADI DATUN

TEAM LEADER

MENYETUJUI

PENGELOLA KEGIATAN
PEMBANTU REKTOR II

Dr. SURYATI, M.Hum.
NIP : 19640901 200604 2001

MENGETAHUI

PEJABAT PEMBUAT KOMITMEN

SETYANTO PUTRO, S.E., M.H.
NIP : 19690118 199503 1 003

JUDUL GAMBAR :

MASTER PLAN KAMPUS ISI
YOGYAKARTA

SKALA :


1 : 500

KODE GAMBAR - NOMOR LEMBAR :

01

JUMLAH LEMBAR :


21

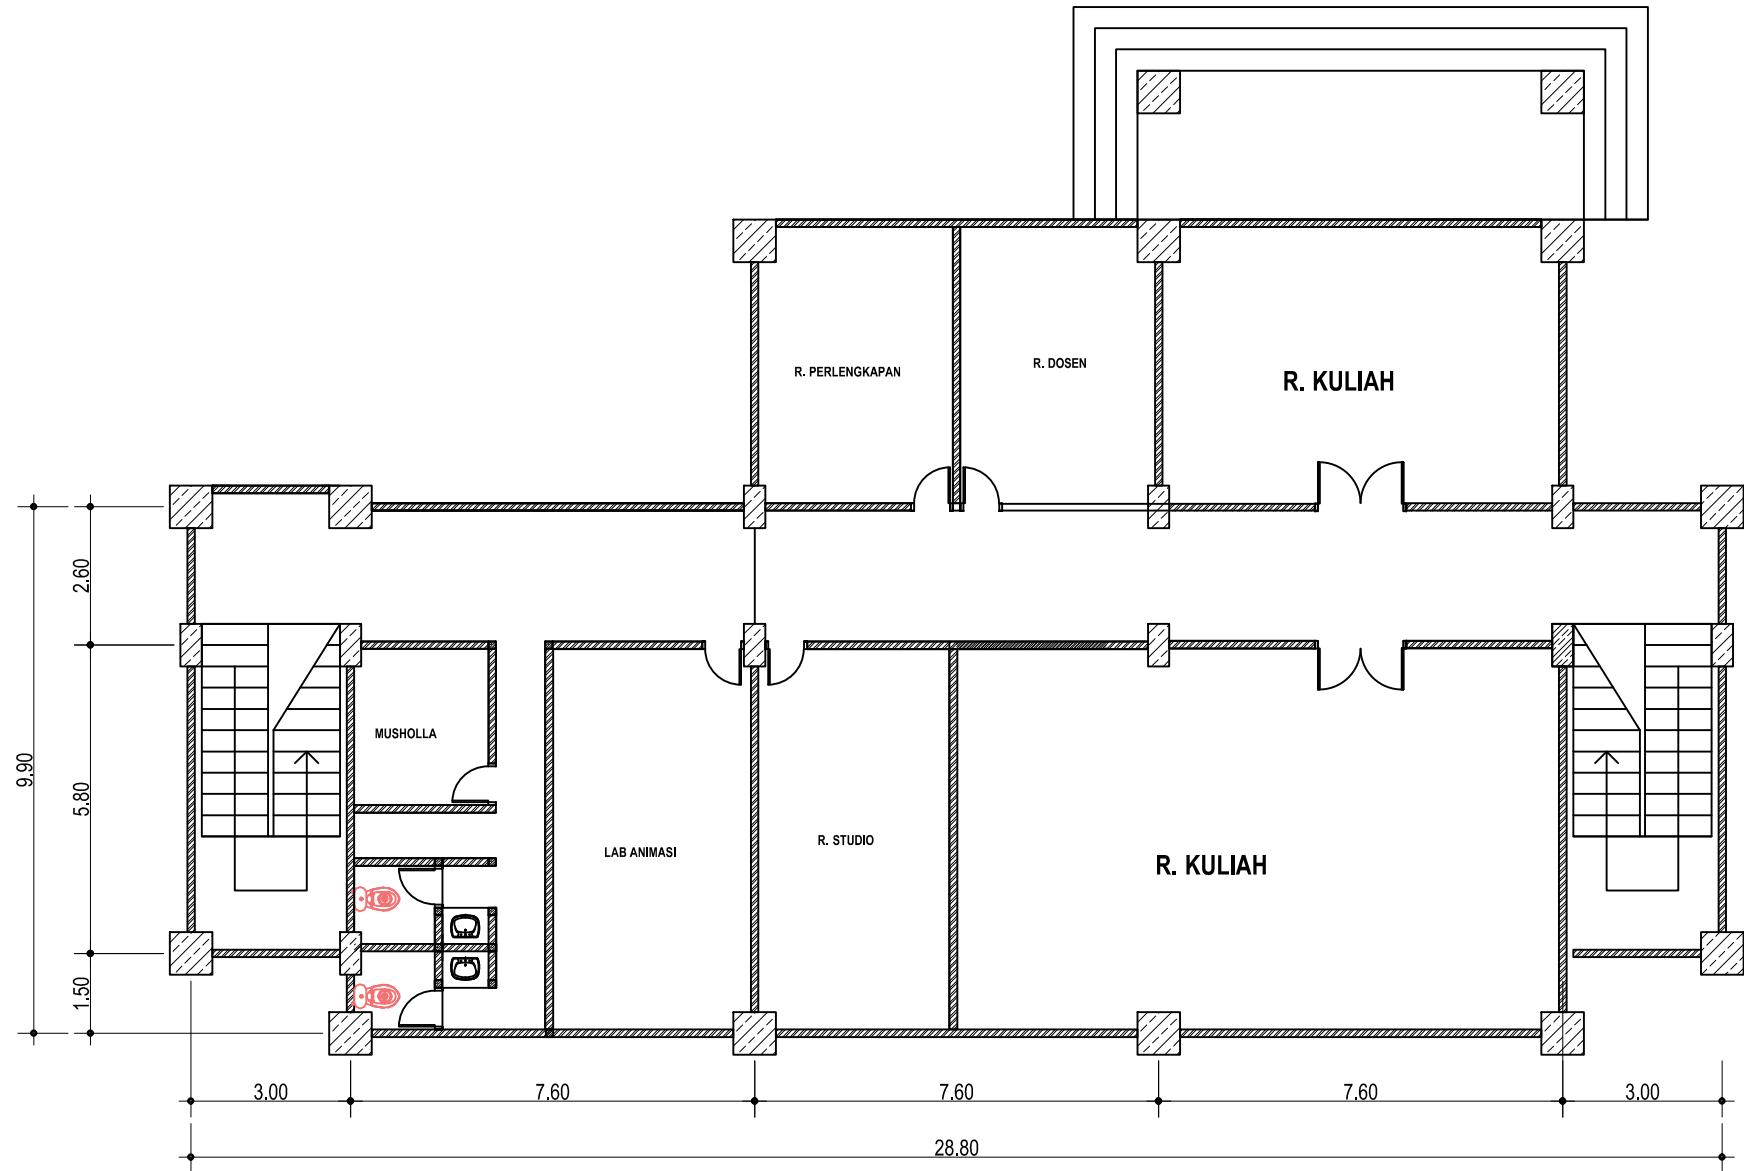


DENAH LT.2 GD ANIMASI

SKALA 1:50


AS BUILT DRAWING	
SATUAN KERJA :	
 KEMENTERIAN PENDIDIKAN, KEBUDAYAAN, RISET DAN TEKNOLOGI INSTITUT SENI INDONESIA YOGYAKARTA Jl. PARANGTRITIS KM. 6,5 SEWON, BANTUL D. I. YOGYAKARTA	
PEKERJAAN :	
PEMELIHARAAN (RENOVASI MINOR) STUDIO / LAB DI FAKULTAS SENI MEDIA REKAM ISI YOGYAKARTA	
LOKASI :	
KAMPUS ISI YOGYAKARTA Jl. PARANGTRITIS KM. 6,5 SEWON, BANTUL D. I. YOGYAKARTA	
TAHUN ANGGARAN :	
2024	
DI BUAT OLEH :	
KONTRAKTOR PELAKSANA CV. MANDALA BUMITALA	
MUCH. BUDIN, KORO WISNADU, S.H. DIREKTUR	MELYANTO PELAKSANA LAPANGAN
DI PERIKSA :	
KONSULTAN PENGAWAS CV. CITRA MATRA ARDITAMA	
Ir. SUHADI DATUN TEAM LEADER	
MENYETUJUI	
PENGELOLA KEGIATAN PEMBANTU REKTOR II	
Dr. SURYATI, M.Hum. NIP : 19640901 200604 2001	
MENGETAHUI	
PEJABAT PEMBUAT KOMITMEN	
SETYANTO PUTRO, S.E., M.H. NIP : 19690118 199503 1 003	
JUDUL GAMBAR :	SKALA :
DENAH LT.2 GD ANIMASI	Skala 1 : 100
KODE GAMBAR - NOMOR LEMBAR :	JUMLAH LEMBAR :
02	21

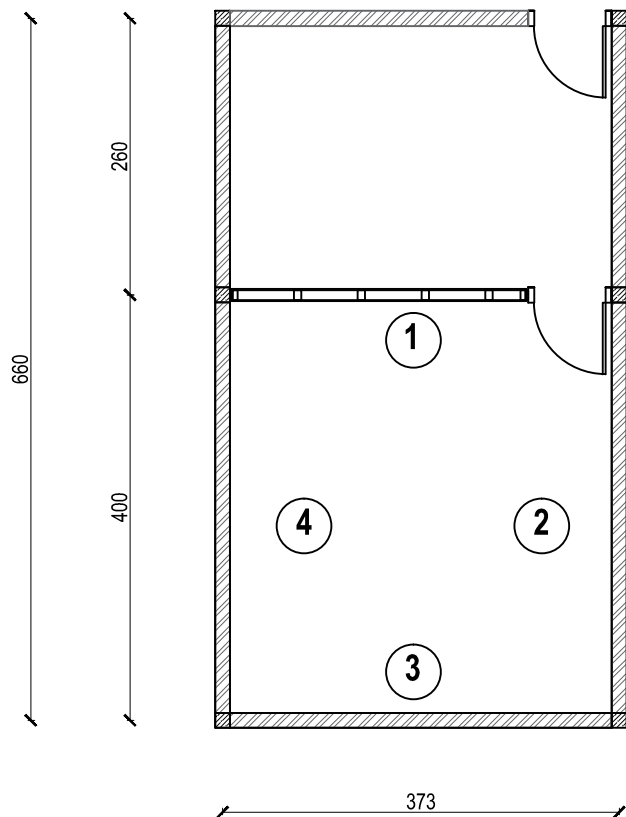

DENAHEXISITING RG STUDIO
SKALA 1:50

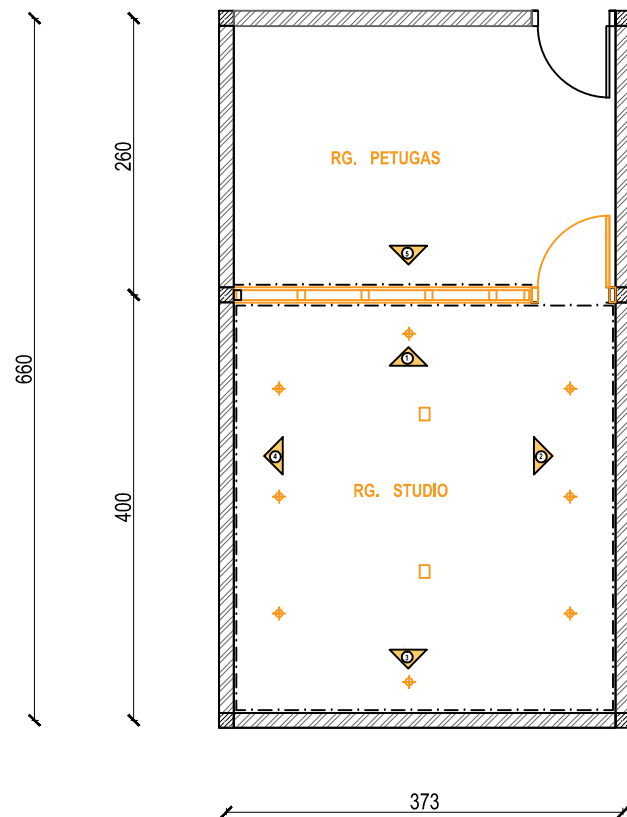

DENAH REHAB RG STUDIO
SKALA 1:50

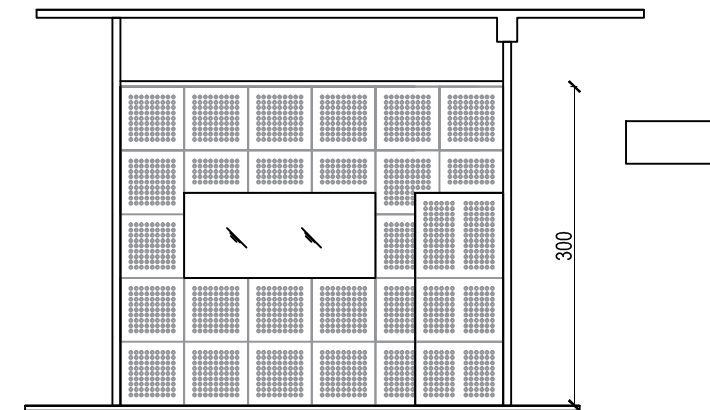

DETAIL PARTISI ALT 1
SKALA 1:50

- AGENDA
- A. Pemasangan dinding akustik
BIDANG 1,2,3,4,5

B. Pengecatan dinding akustik

C. Pembuatan jendela kaca
monitoring 2 Lapis


D. Pemasangan pintu kedap suara

E. Pemasangan lampu DL dan spot
light


F. Pemasangan plafond akustik

REHAB RG STUDIO GD ANIMASI
SKALA 1:50


AS BUILT DRAWING	
SATUAN KERJA :	
KEMENTERIAN PENDIDIKAN, KEBUDAYAAN, RISET DAN TEKNOLOGI INSTITUT SENI INDONESIA YOGYAKARTA HL. PARANGTRITIS KM. 6,5 SEWON, BANTUL D. I. YOGYAKARTA	
PEKERJAAN :	
PEMELIHARAAN (RENOVASI MINOR) STUDIO / LAB DI FAKULTAS SENI MEDIA REKAM ISI YOGYAKARTA	
LOKASI :	
KAMPUS ISI YOGYAKARTA JL. PARANGTRITIS KM. 6,5 SEWON, BANTUL D. I. YOGYAKARTA	
TAHUN ANGGARAN :	
2024	
DI BUAT OLEH :	
KONTRAKTOR PELAKSANA CV. MANDALA BUMITALA	
MUCH. BHEEN. KORO WISNADU. S.N. DIREKTUR	MELYANTO PELAKSANA LAPANGAN
DI PERIKSA :	
KONSULTAN PENGAWAS CV. CITRA MATRA ARDITAMA	
Ir. SUHADI DATUN TEAM LEADER	
MENYETUJUI	
PENGELOLA KEGIATAN PEMBANTU REKTOR II	
Dr. SURYATI, M.Hum. NIP. : 19640901 200604 2001	
MENGETAHUI	
PEJABAT PEMBUAT KOMITMEN	
SETYANTO PUTRO, S.E., M.H. NIP. : 19690118 199503 1 003	
JUDUL GAMBAR :	SKALA :
REHABILITASI RUANG STUDIO	Skala 1 : 50
KODE GAMBAR - NOMOR LEMBAR :	JUMLAH LEMBAR :
03	21

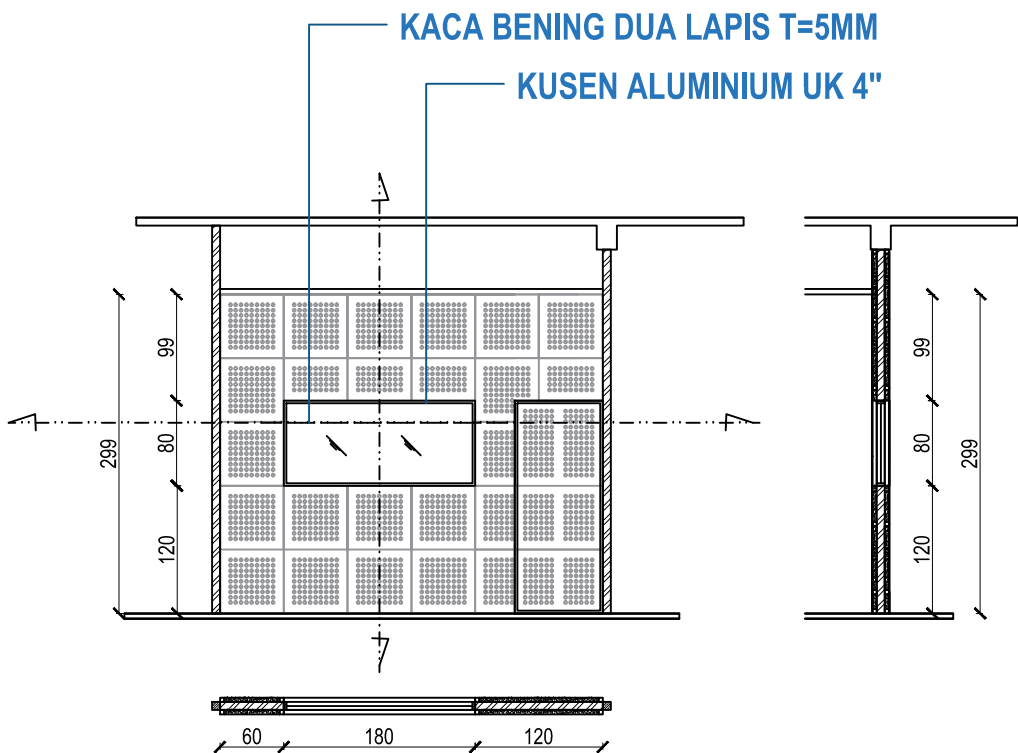


BIDANG DINDING 1 DAN 5
SKALA 1:50

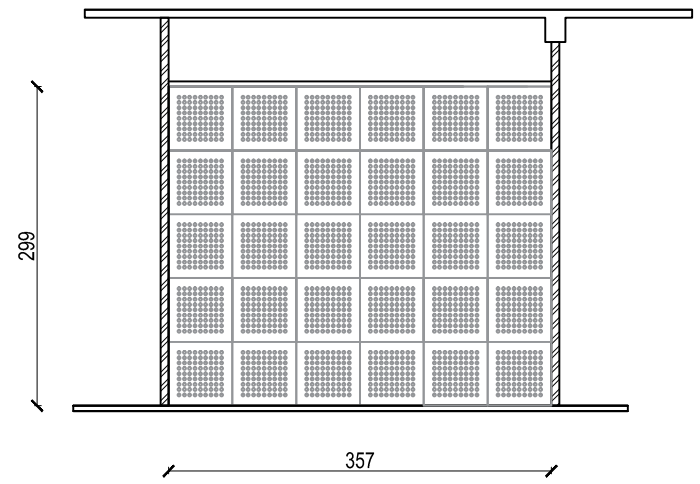

BIDANG DINDING 3
SKALA 1:50

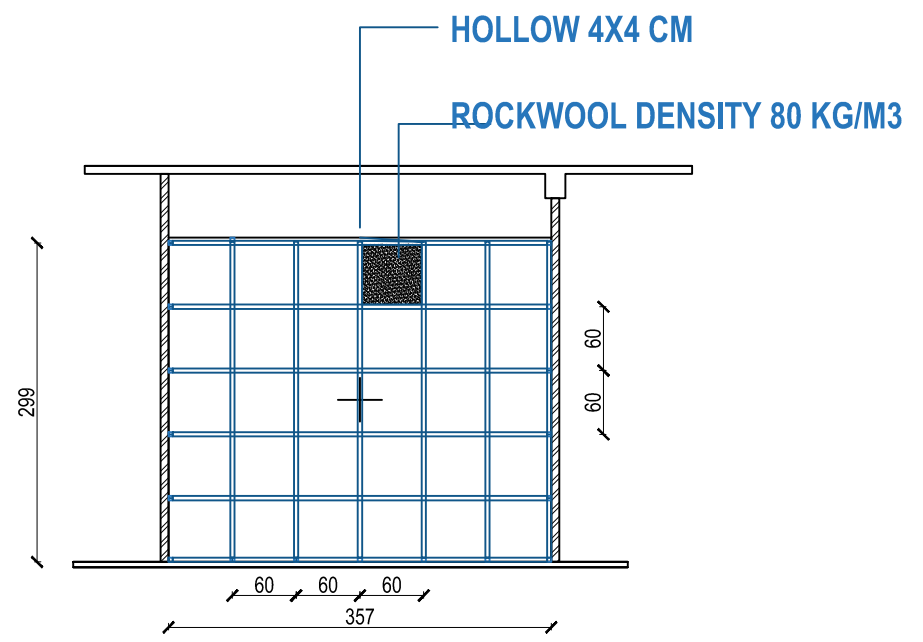

PEMASANGAN RANGKA HOLLOW
SKALA 1:50

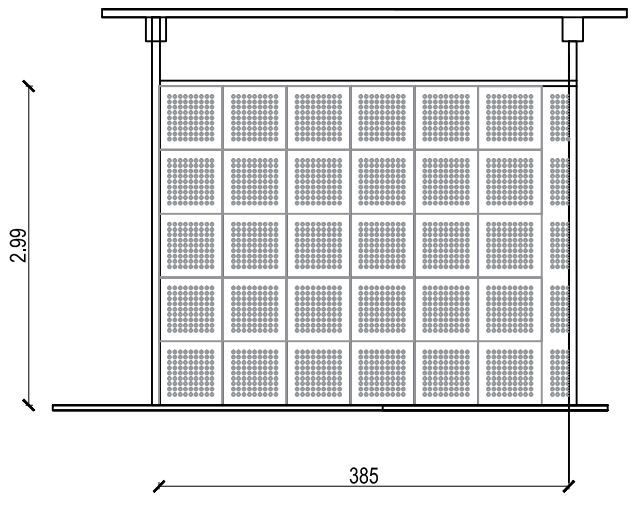

BIDANG DINDING 2 DAN 4
SKALA 1:50

AS BUILT DRAWING	
SATUAN KERJA :	
 KEMENTERIAN PENDIDIKAN, KEBUDAYAAN, RISET DAN TEKNOLOGI INSTITUT SENI INDONESIA YOGYAKARTA Jl. PARANGTRITIS KM. 6,5 SEWON, BANTUL D. I. YOGYAKARTA	
PEKERJAAN :	
PEMELIHARAAN (RENOVASI MINOR) STUDIO / LAB DI FAKULTAS SENI MEDIA REKAM ISI YOGYAKARTA	
LOKASI :	
KAMPUS ISI YOGYAKARTA Jl. PARANGTRITIS KM. 6,5 SEWON, BANTUL D. I. YOGYAKARTA	
TAHUN ANGGARAN :	
2024	
DI BUAT OLEH :	
KONTRAKTOR PELAKSANA CV. MANDALA BUMITALA	
MUCH. MUH. KORO WISNANTO, S.H. DIREKTUR	MELYANTO PELAKSANA LAPANGAN
DI PERIKSA :	
KONSULTAN PENGAWAS CV. CITRA MATRA ARDITAMA	
Ir. SUHADI DATUN TEAM LEADER	
MENYETUJUI	
PENGELOLA KEGIATAN PEMBANTU REKTOR II	
Dr. SURYATI, M.Hum. NIP. : 19640901 200604 2001	
MENGETAHJI	
PEJABAT PEMBUAT KOMITMEN	
SETYANTO PUTRO, S.E., M.H. NIP. : 19690118 199503 1 003	
JUDUL GAMBAR :	SKALA :
DENAH LT.1 GD ANIMASI	Skala 1 : 50
KODE GAMBAR - NOMOR LEMBAR :	JUMLAH LEMBAR :
04	21


AGENDA

A. Pemasangan dinding akustik di empat sisi ruangan

B. Perbaikan pipa kondensasi AC


DENAH RG LABORATORIUM

SKALA 1:50

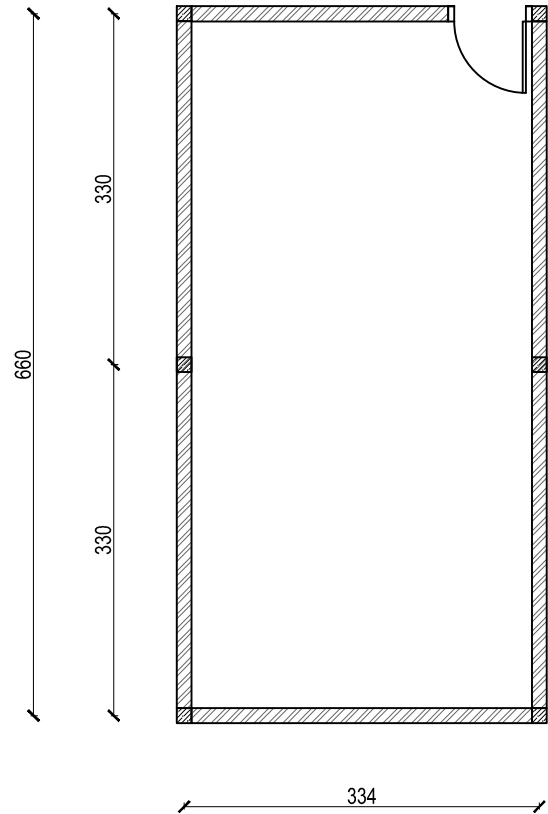

DENAH RG LABORATORIUM


SKALA 1:50

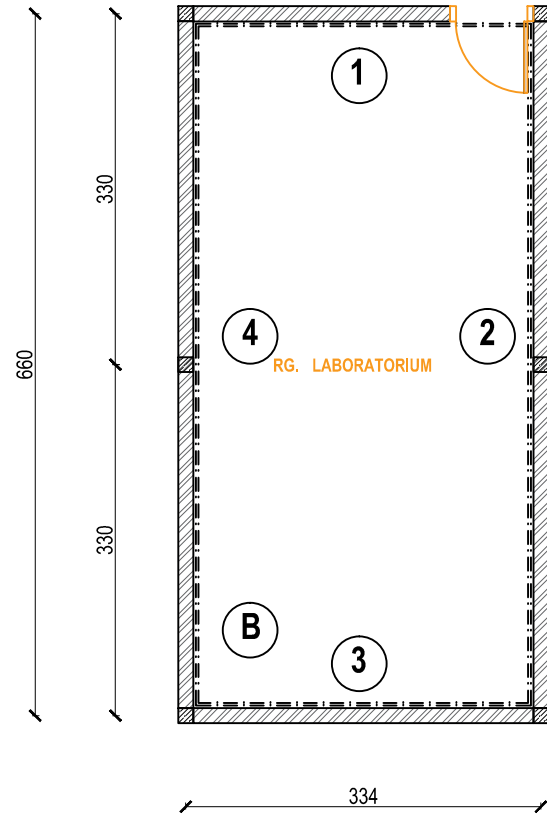


DENAH REHABILITASI RG LABORATORIUM

SKALA 1:50


AS BUILT DRAWING	
SATUAN KERJA :	
KEMENTERIAN PENDIDIKAN, KEBUDAYAAN, RISET DAN TEKNOLOGI INSTITUT SENI INDONESIA YOGYAKARTA HL. PARANGTRITIS KM. 6,5 SEWON, BANTUL D. I. YOGYAKARTA	
PEKERJAAN :	
PEMELIHARAAN (RENOVASI MINOR) STUDIO / LAB DI FAKULTAS SENI MEDIA REKAM ISI YOGYAKARTA	
LOKASI :	
KAMPUS ISI YOGYAKARTA JL. PARANGTRITIS KM. 6,5 SEWON, BANTUL D. I. YOGYAKARTA	
TAHUN ANGGARAN :	
2024	
DI BUAT OLEH :	
KONTRAKTOR PELAKSANA CV. MANDALA BUMITALA	
MUCH. MUHUN KORO WISAHUTU, S.H. DIREKTUR	MULYANTO PELAKSANA LAPANGAN
DI PERIKSA :	
KONSULTAN PENGAWAS CV. CITRA MATRA ARDITAMA	
Ir. SUHADI DATUN TEAM LEADER	
MENYETUJUI	
PENGELOLA KEGIATAN PEMBANTU REKTOR II	
Dr. SURYATI, M.Hum., NIP : 19640901 200604 2001	
MENGETAHUI	
PEJABAT PEMBUAT KOMITMEN	
SETYANTO PUTRO, S.E., M.H., NIP : 19690118 199503 1 003	
JUDUL GAMBAR :	SKALA :
DENAH R. LABORATORIUM GD ANIMASI	Skala 1 : 50
KODE GAMBAR - NOMOR LEMBAR :	JUMLAH LEMBAR :
05	21

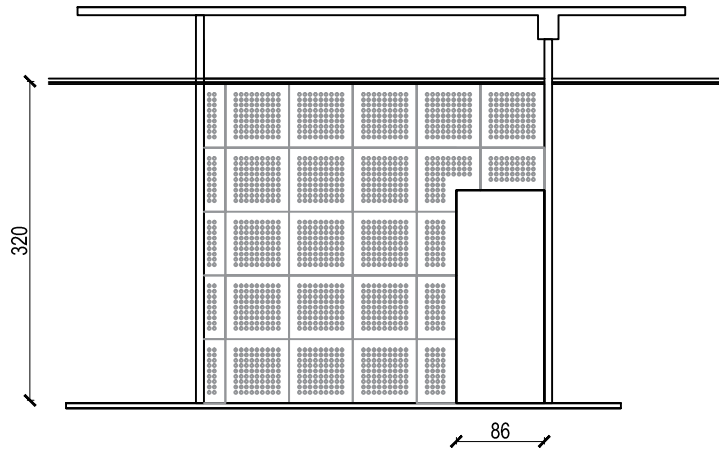


BIDANG DINDING 1
SKALA 1:50

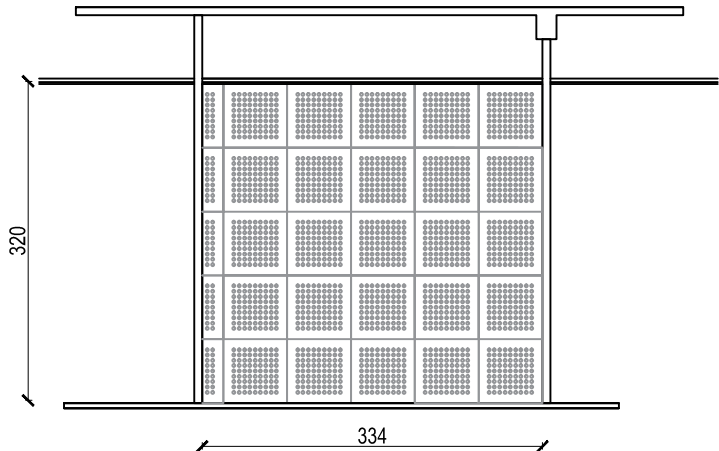

BIDANG DINDING 3
SKALA 1:50

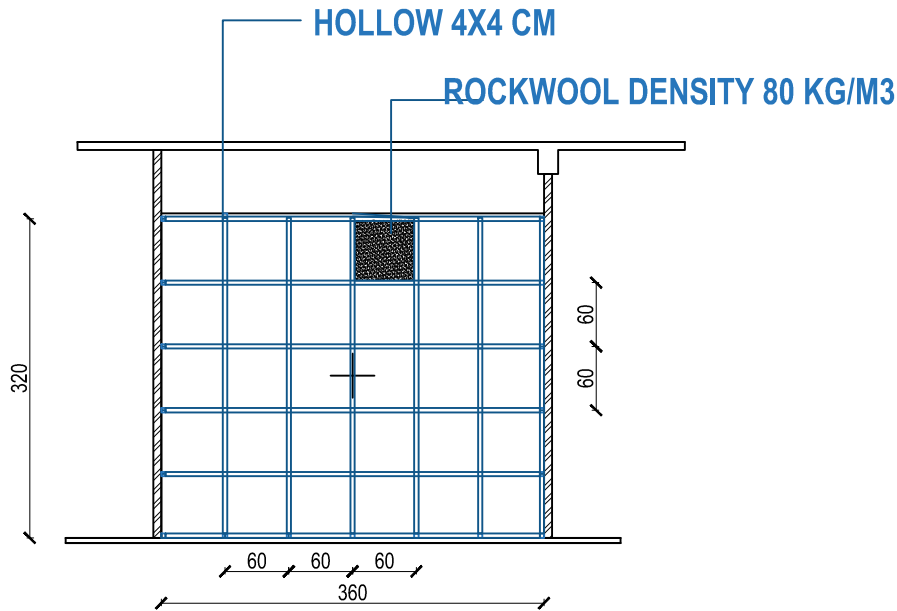

PEMASANGAN RANGKA HOLLOW
SKALA 1:50

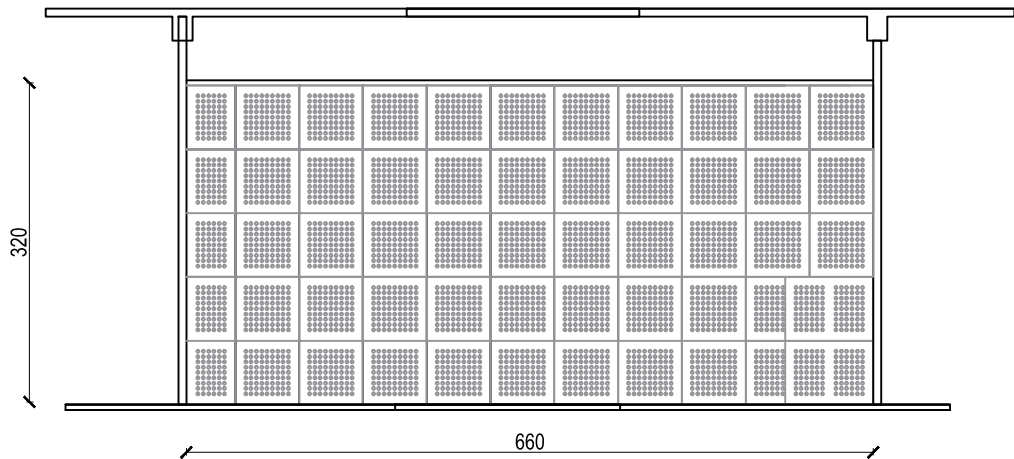

BIDANG DINDING 2 DAN 4
SKALA 1:50

AS BUILT DRAWING

SATUAN KERJA :



KEMENTERIAN PENDIDIKAN, KEBUDAYAAN, RISET
DAN TEKNOLOGI
**INSTITUT SENI INDONESIA
YOGYAKARTA**
JL. PARANGTRITIS KM. 6,5 SEWON, BANTUL
D. I. YOGYAKARTA

PEKERJAAN :

PEMELIHARAAN (RENOVASI MINOR) STUDIO / LAB
DI FAKULTAS SENI MEDIA REKAM
ISI YOGYAKARTA

LOKASI :

KAMPUS ISI YOGYAKARTA
JL. PARANGTRITIS KM. 6,5 SEWON, BANTUL
D. I. YOGYAKARTA

TAHUN ANGGARAN :

2024

DIBUAT OLEH :

KONTRAKTOR PELAKSANA
CV. MANDALA BUMITALA

MUCH. MUHAMMAD WISNUHUS. S.H.
DIREKTUR

MELYANTO
PELAKSANA LAPANGAN

DI PERIKSA :

KONSULTAN PENGAWAS
CV. CITRA MATRA ARDITAMA

Ir. SUHADI DATUN

TEAM LEADER

MENYETUJUI

PENGELOLA KEGIATAN
PEMBANTU REKTOR II

Dr. SURYATI, M.Hum.,
NIP : 19640901 200604 2001

MENGETAHJI

PEJABAT PEMBUAT KOMITMEN

SETYANTO PUTRO, S.E., M.H.,
NIP : 19690118 199503 1 003

JUDUL GAMBAR :

SKALA :

PEMASANGAN DINDING
AKUSTIK


Skala 1 : 50

KODE GAMBAR - NOMOR LEMBAR :


JUMLAH LEMBAR :

06

21

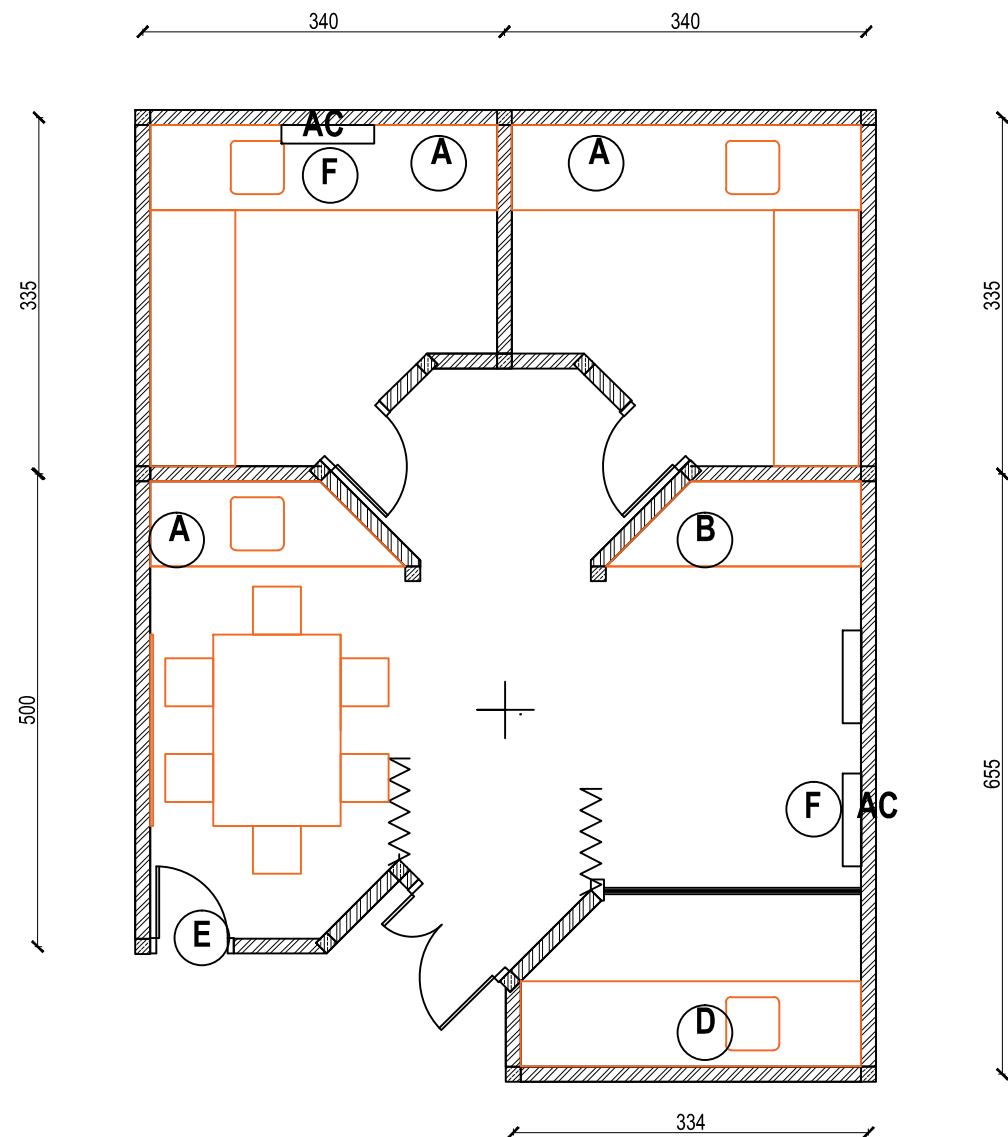


- ### AGENDA PENATAAN RUANG
- a. Meja lab fungsi tetap bak cuci diganti bahan porselin baru diatasnya dibuat rak baru
 - b. Meja lab diubah menjadi meja tulis diatasnya dibuat rak
 - c. Dipasang rak utk menyimpan peralatan lab
 - d. Meja lab dobongkar menjadi rg pengelola dipasang sekat almunium kaca
 - e. Pintu dibongkar ditutup tembok.
 - f. Pindah AC
 - g. Pasang Hanger Stainlees
 - h. Pasang Kran Stainlees

 



DENAH EXISTING RG GELAP
SKALA 1:50

AS BUILT DRAWING	
SATUAN KERJA :	
 KEMENTERIAN PENDIDIKAN, KEBUDAYAAN, RISET DAN TEKNOLOGI INSTITUT SENI INDONESIA YOGYAKARTA Jl. PARANGTRITIS KM. 6,5 SEWON, BANTUL D. I. YOGYAKARTA	
PEKERJAAN :	
PEMELIHARAAN (RENOVASI MINOR) STUDIO / LAB DI FAKULTAS SENI MEDIA REKAM ISI YOGYAKARTA	
LOKASI :	
KAMPUS ISI YOGYAKARTA Jl. PARANGTRITIS KM. 6,5 SEWON, BANTUL D. I. YOGYAKARTA	
TAHUN ANGGARAN :	
2024	
DI BUAT OLEH :	
KONTRAKTOR PELAKSANA CV. MANDALA BUMITALA	
MUCH. MUH. KORO WISANTO, S.H. DIREKTUR	MELYANTO PELAKSANA LAPANGAN
DI PERIKSA :	
KONSULTAN PENGAWAS CV. CITRA MATRA ARDITAMA	
Ir. SUHADI DATUN TEAM LEADER	
MENYETUJUI	
PENGELOLA KEGIATAN PEMBANTU REKTOR II	
Dr. SURYATI, M.Hum. NIP : 19640901 200604 2001	
MENGETAHUI	
PEJABAT PEMBUAT KOMITMEN	
SETYANTO PUTRO, S.E., M.H. NIP : 19690118 199503 1 003	
JUDUL GAMBAR :	SKALA :
DENAH EXISTING RUANG GELAP	Skala 1 : 50
KODE GAMBAR - NOMOR LEMBAR :	JUMLAH LEMBAR :
07	21

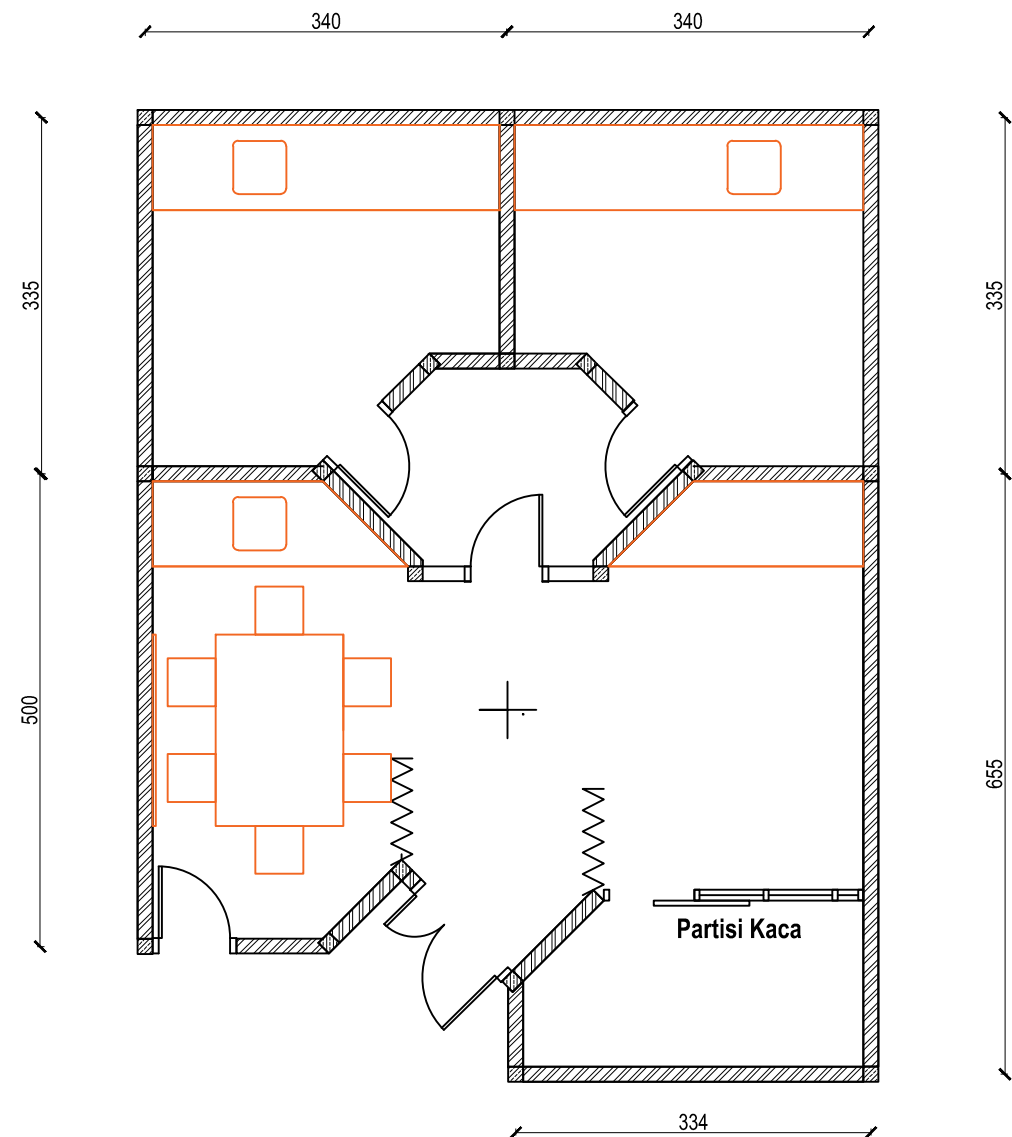

  **DENAH LAY OUT PARTISI KACA**
SKALA 1:50

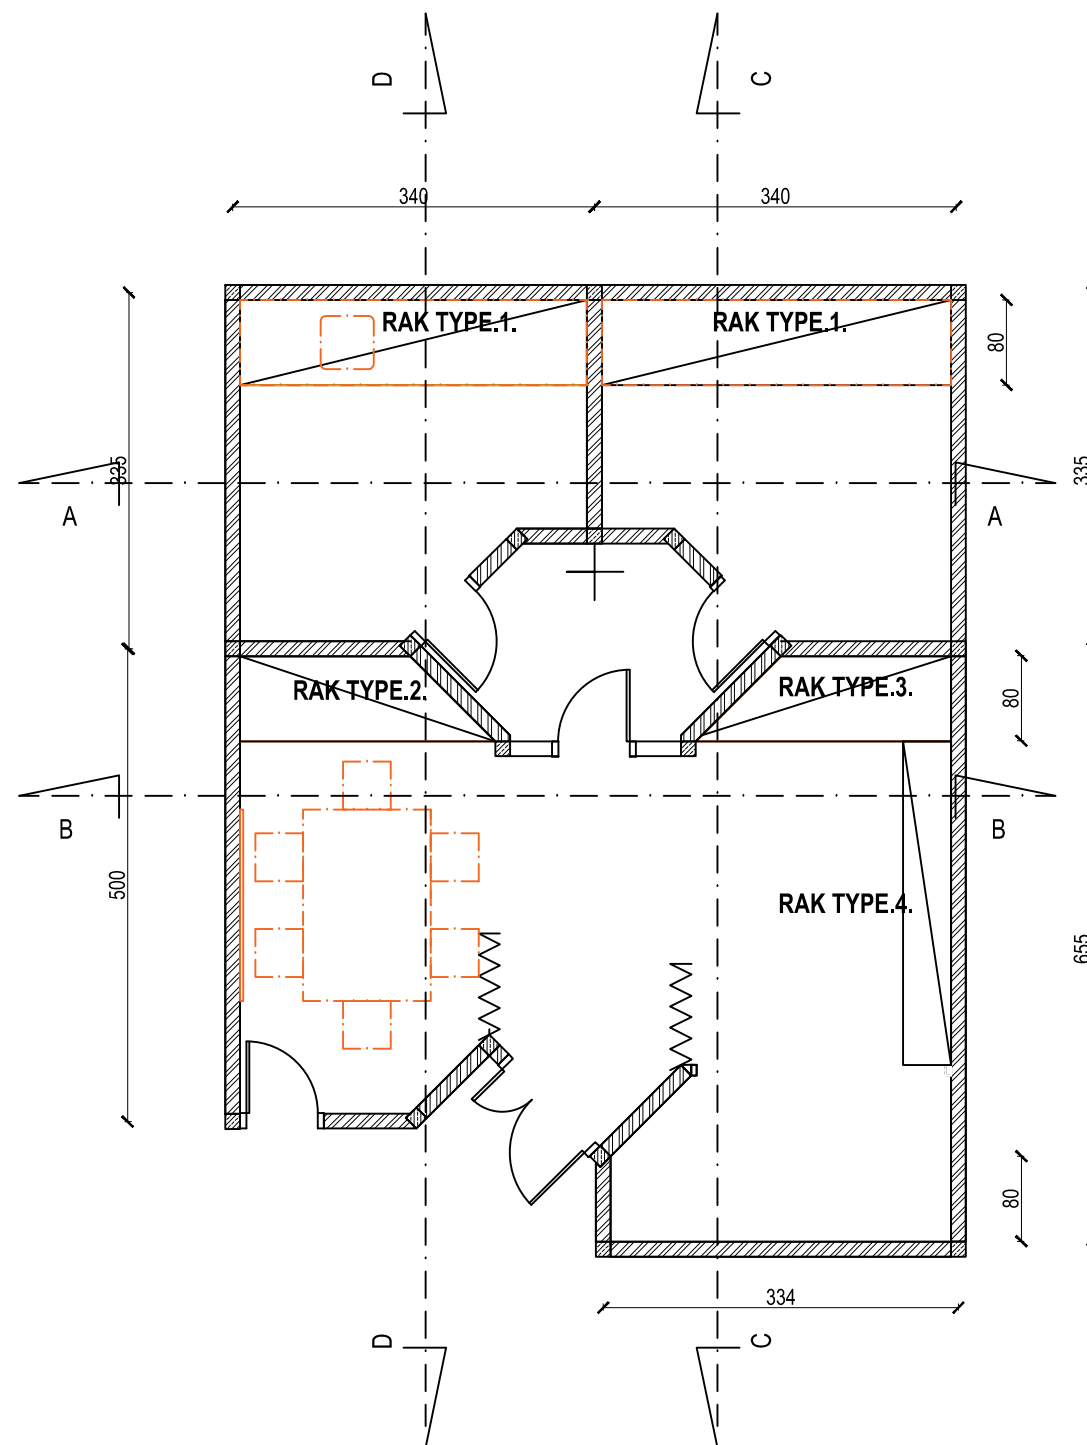

 **DENAH PENATAAN LAY OUT ALMARI/LOKER/RAK**
SKALA 1:50

AS BUILT DRAWING

SATUAN KERJA :



KEMENTERIAN PENDIDIKAN, KEBUDAYAAN, RISET
DAN TEKNOLOGI
**INSTITUT SENI INDONESIA
YOGYAKARTA**
JL. PARANGTRITIS KM. 6,5 SEWON, BANTUL
D. I. YOGYAKARTA

PEKERJAAN :

PEMELIHARAAN (RENOVASI MINOR) STUDIO / LAB
DI FAKULTAS SENI MEDIA REKAM
ISI YOGYAKARTA

LOKASI :

KAMPUS ISI YOGYAKARTA
JL. PARANGTRITIS KM. 6,5 SEWON, BANTUL
D. I. YOGYAKARTA

TAHUN ANGGARAN :

2024

DIBUAT OLEH :

KONTRAKTOR PELAKSANA
CV. MANDALA BUMITALA

MUCH. ABIN, S.KOM. WISATA, S.H.
DIREKTUR

MELYANTO
PELAKSANA LAPANGAN

DI PERIKSA :

KONSULTAN PENGAWAS
CV. CITRA MATRA ARDITAMA

Ir. SUHADI DATUN
TEAM LEADER

MENYETUJUI

PENGELOLA KEGIATAN
PEMBANTU REKTOR II


Dr. SURYATI, M.Hum.
NIP : 19640901 200604 2001

MENGETAHJI


PEJABAT PEMBUAT KOMITMEN

SETYANTO PUTRO, S.E., M.H.
NIP : 19690118 199503 1 003

JUDUL GAMBAR :	SKALA :
DENAH LAY OUT PARTISI KACA	Skala 1 : 50
DENAH LAY OUT PENATAAN RAK	Skala 1 : 50
KODE GAMBAR - NOMOR LEMBAR :	JUMLAH LEMBAR :
08	21

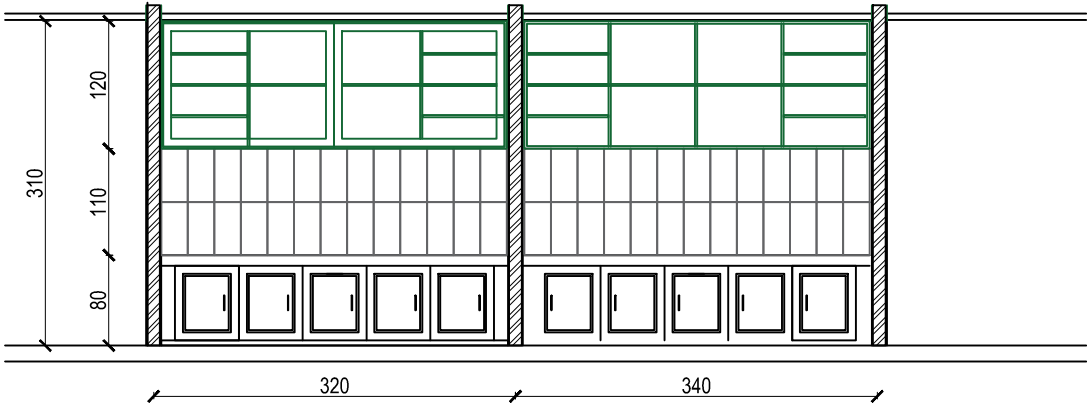


POTONGAN A-A
SKALA 1:50

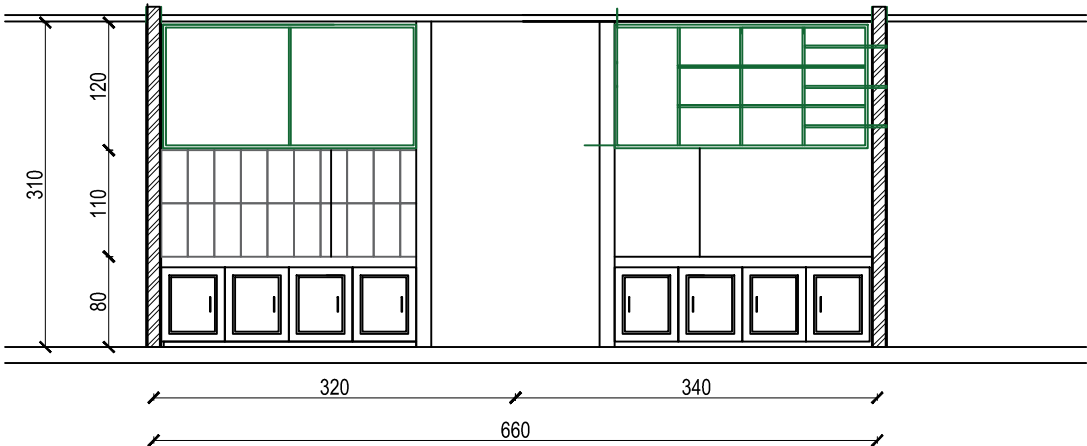


POTONGAN B-B
SKALA 1:50

AS BUILT DRAWING	
SATUAN KERJA :	
 KEMENTERIAN PENDIDIKAN, KEBUDAYAAN, RISET DAN TEKNOLOGI INSTITUT SENI INDONESIA YOGYAKARTA Jl. PARANGTRITIS KM. 6,5 SEWON, BANTUL D. I. YOGYAKARTA	
PEKERJAAN :	
PEMELIHARAAN (RENOVASI MINOR) STUDIO / LAB DI FAKULTAS SENI MEDIA REKAM ISI YOGYAKARTA	
LOKASI :	
KAMPUS ISI YOGYAKARTA Jl. PARANGTRITIS KM. 6,5 SEWON, BANTUL D. I. YOGYAKARTA	
TAHUN ANGGARAN :	
2024	
DIBUAT OLEH :	
KONTRAKTOR PELAKSANA CV. MANDALA BUMITALA	
MUCH. BHEUN. KORO WISNANTO, S.H. DIREKTUR	MELYANTO PELAKSANA LAPANGAN
DI PERIKSA :	
KONSULTAN PENGAWAS CV. CITRA MATRA ARDITAMA	
Ir. SUHADI DATUN TEAM LEADER	
MENYETUJUI	
PENGELOLA KEGIATAN PEMBANTU REKTOR II	
Dr. SURYATI, M.Hum., NIP : 19640901 200604 2001	
MENGETAHJI	
PEJABAT PEMBUAT KOMITMEN	
SETYANTO PUTRO, S.E., M.H., NIP : 19690118 199503 1 003	
JUDUL GAMBAR :	SKALA :
GAMBAR POTONGAN A-A GAMBAR POTONGAN B-B	Skala 1 : 50 Skala 1 : 50
KODE GAMBAR - NOMOR LEMBAR :	JUMLAH LEMBAR :
09	21


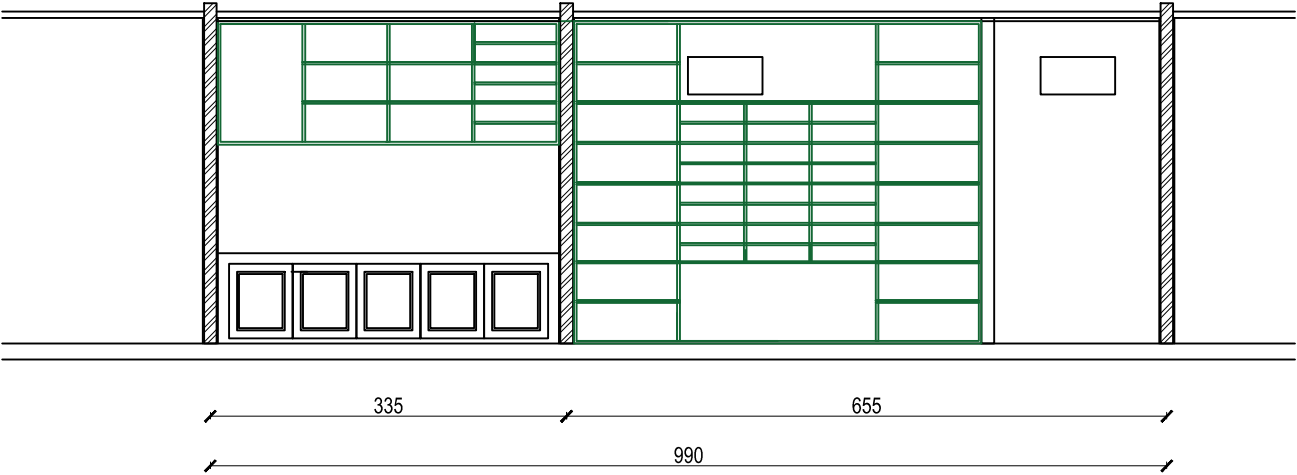


POTONGAN C-C
SKALA 1:50

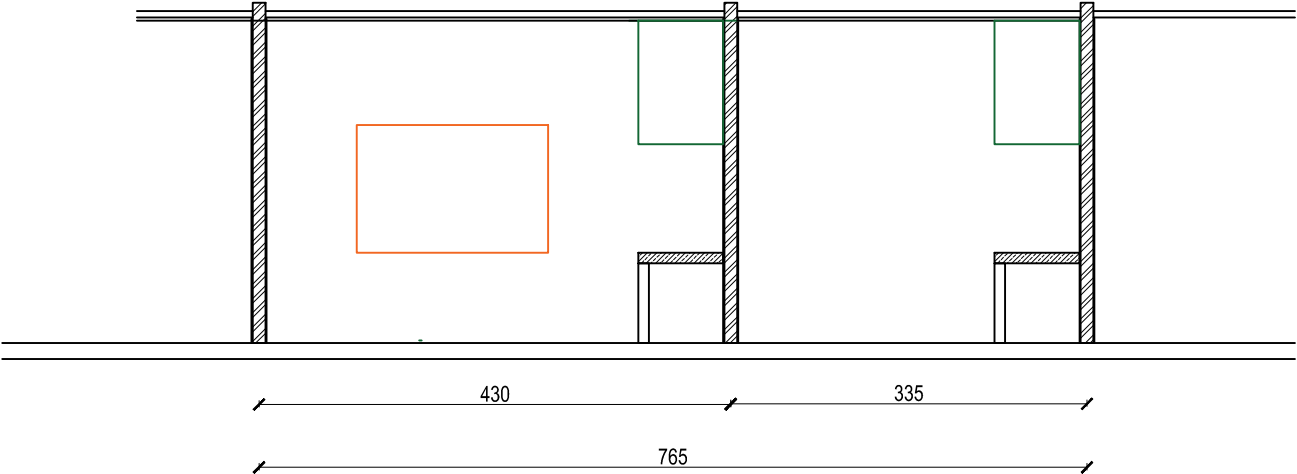


POTONGAN D-D
SKALA 1:50



AS BUILT DRAWING	
SATUAN KERJA :	
 KEMENTERIAN PENDIDIKAN, KEBUDAYAAN, RISET DAN TEKNOLOGI INSTITUT SENI INDONESIA YOGYAKARTA Jl. PARANGTRITIS KM. 6,5 SEWON, BANTUL D. I. YOGYAKARTA	
PEKERJAAN :	
PEMELIHARAAN (RENOVASI MINOR) STUDIO / LAB DI FAKULTAS SENI MEDIA REKAM ISI YOGYAKARTA	
LOKASI :	
KAMPUS ISI YOGYAKARTA Jl. PARANGTRITIS KM. 6,5 SEWON, BANTUL D. I. YOGYAKARTA	
TAHUN ANGGARAN :	
2024	
DI BUAT OLEH :	
KONTRAKTOR PELAKSANA CV. MANDALA BUMITALA	
MUCH. MUH. KORO WISNANTO, S.H. DIREKTUR	MELYANTO PELAKSANA LAPANGAN
DI PERIKSA :	
KONSULTAN PENGAWAS CV. CITRA MATRA ARDITAMA	
Ir. <u>SUHADI DATUN</u> TEAM LEADER	
MENYETUJUI	
PENGELOLA KEGIATAN PEMBANTU REKTOR II	
Dr. <u>SURYATI, M.Hum.</u> NIP : 19640901 200604 2001	
MENGETAHUI	
PEJABAT PEMBUAT KOMITMEN	
SETYANTO PUTRO, S.E., M.H. NIP : 19690118 199503 1 003	
JUDUL GAMBAR :	SKALA :
GAMBAR POTONGAN C-C GAMBAR POTONGAN D-D	Skala 1 : 50 Skala 1 : 50
KODE GAMBAR - NOMOR LEMBAR :	JUMLAH LEMBAR :
10	21

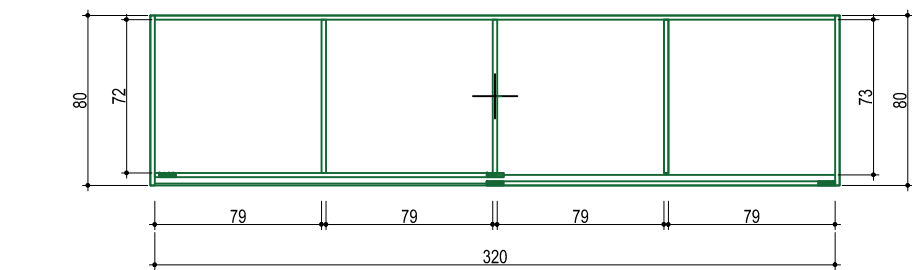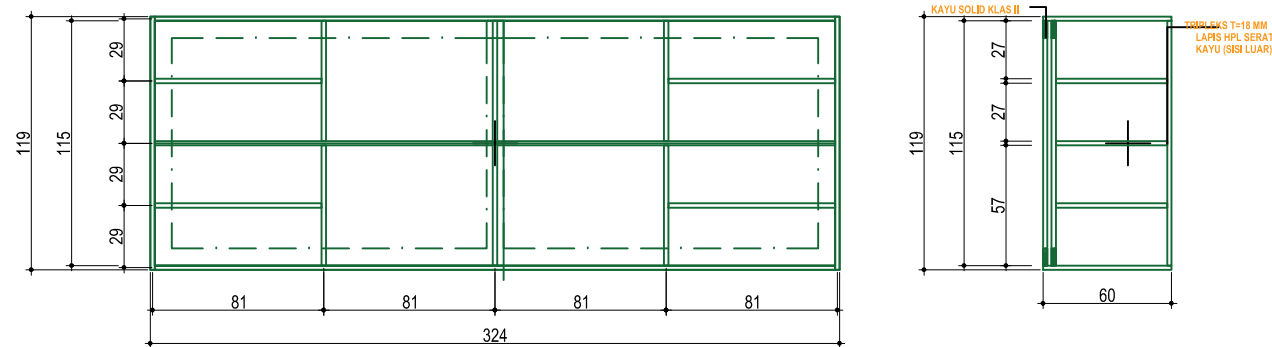


 **DESAIN RAK TYP-1**
SKALA 1:25

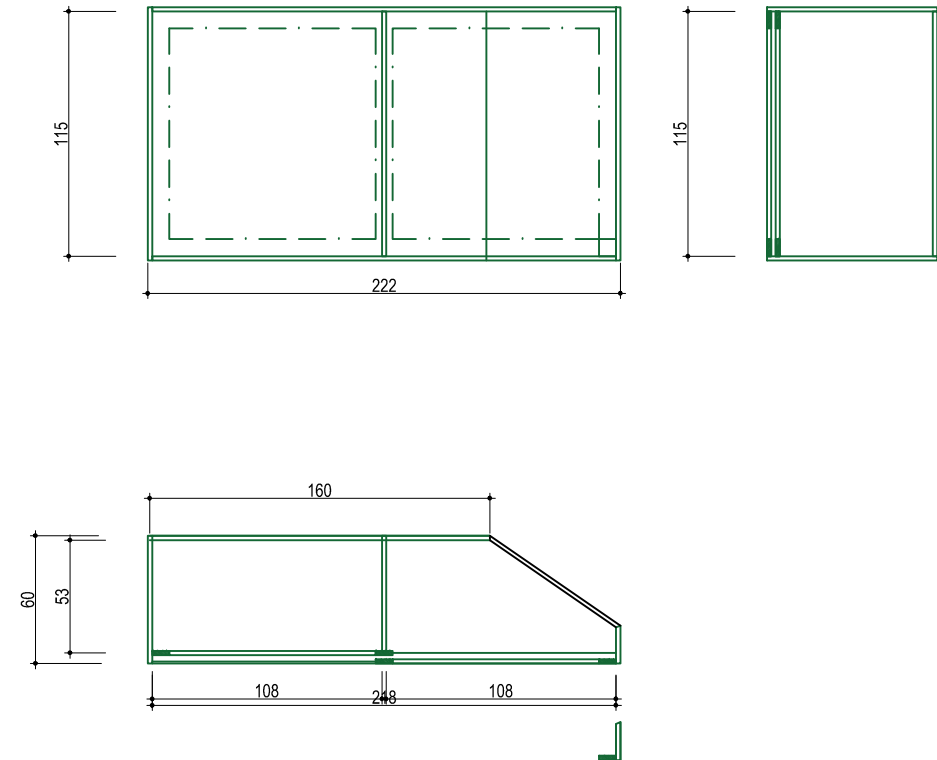


 **DESAIN RAK TYP-2**
SKALA 1:25

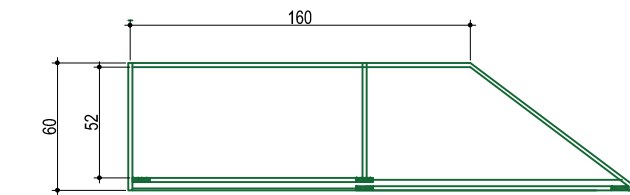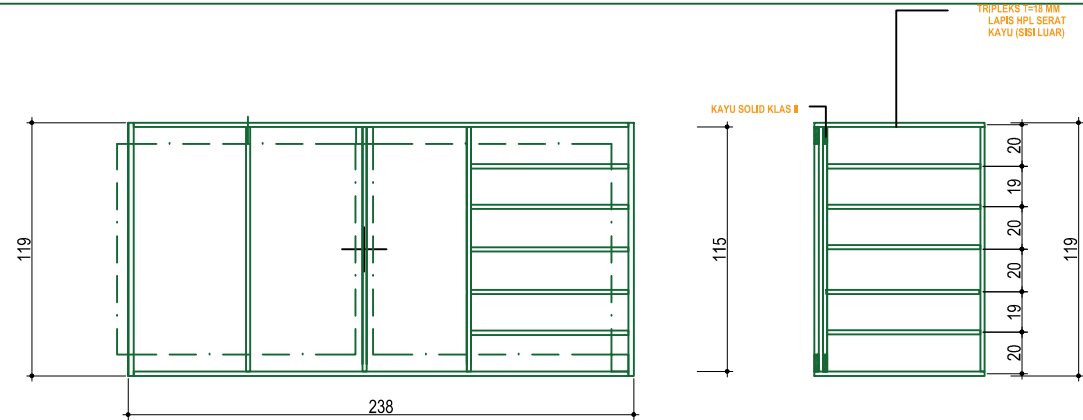


 **DESAIN RAK TYP-3**
SKALA 1:25

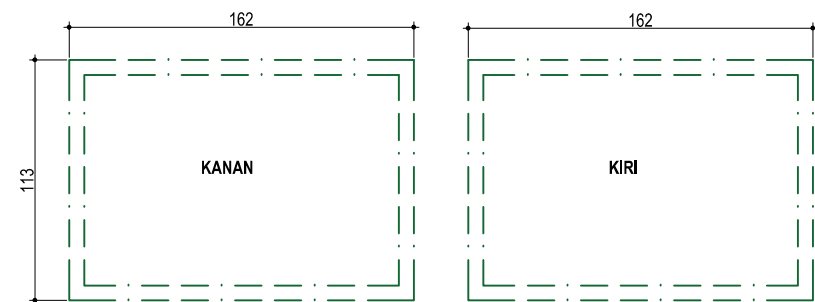

DETAIL UKURAN PINTU T-1

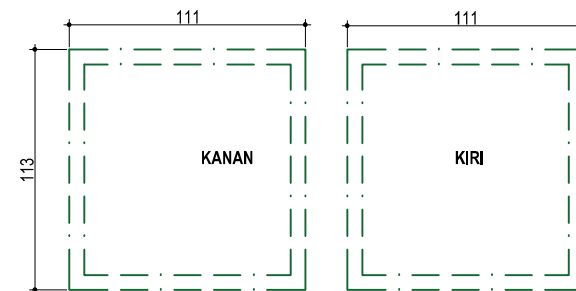

DETAIL UKURAN PINTU T-1

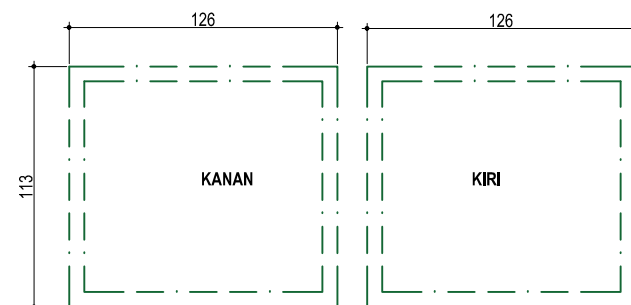

DETAIL UKURAN PINTU T-1

AS BUILT DRAWING

SATUAN KERJA :



KEMENTERIAN PENDIDIKAN, KEBUDAYAAN, RISET
DAN TEKNOLOGI
**INSTITUT SENI INDONESIA
YOGYAKARTA**
Jl. PARANGTRITIS KM. 6,5 SEWON, BANTUL
D. I. YOGYAKARTA

PEKERJAAN :

PEMELIHARAAN (RENOVASI MINOR) STUDIO / LAB
DI FAKULTAS SENI MEDIA REKAM
ISI YOGYAKARTA

LOKASI :

KAMPUS ISI YOGYAKARTA
Jl. PARANGTRITIS KM. 6,5 SEWON, BANTUL
D. I. YOGYAKARTA

TAHUN ANGGARAN :

2024

DIBUAT OLEH :

KONTRAKTOR PELAKSANA
CV. MANDALA BUMITALA

MUCH. MUHAMMAD WISNUHUTU, S.H.
DIREKTUR

MELYANTO
PELAKSANA LAPANGAN

DI PERIKSA :

KONSULTAN PENGAWAS
CV. CITRA MATRA ARDITAMA

Ir. SUHADI DATUN
TEAM LEADER

MENYETUJUI

PENGELOLA KEGIATAN
PEMBANTU REKTOR II

Dr. SURYATI, M.Hum.
NIP : 19640901 200604 2001

MENGETAHUI

PEJABAT PEMBUAT KOMITMEN

SETYANTO PUTRO, S.E., M.H.
NIP : 19690118 199503 1 003

JUDUL GAMBAR :

SKALA :

DETAIL RAK TYPE 1
DETAIL RAK TYPE 2
DETAIL RAK TYPE 3



Skala 1 : 50
Skala 1 : 50
Skala 1 : 50

KODE GAMBAR - NOMOR LEMBAR :

JUMLAH LEMBAR :


11

21

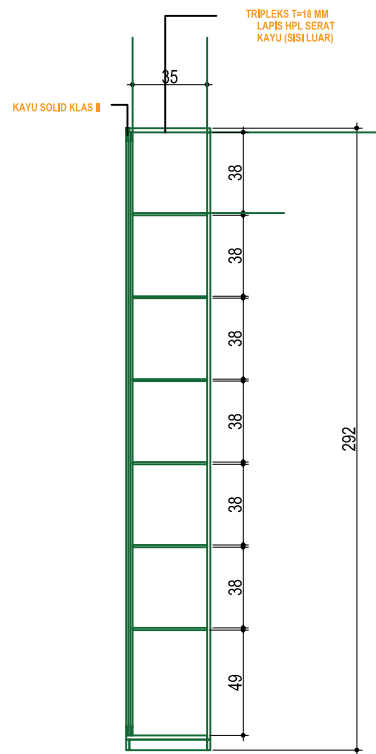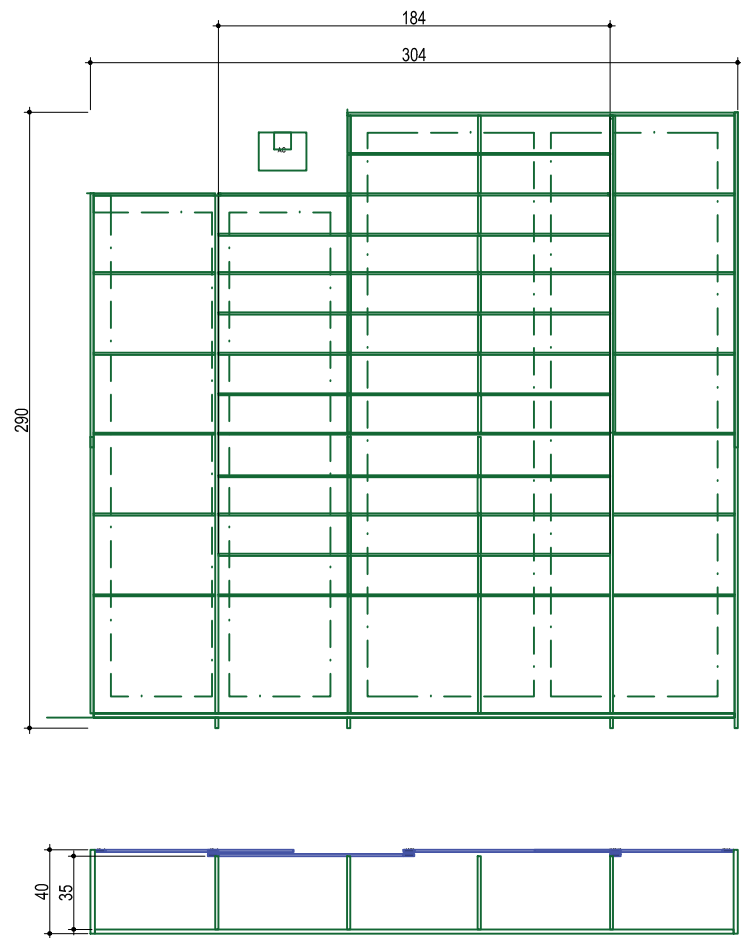

MODEL RAK TYPE-4

SKALA 1:25

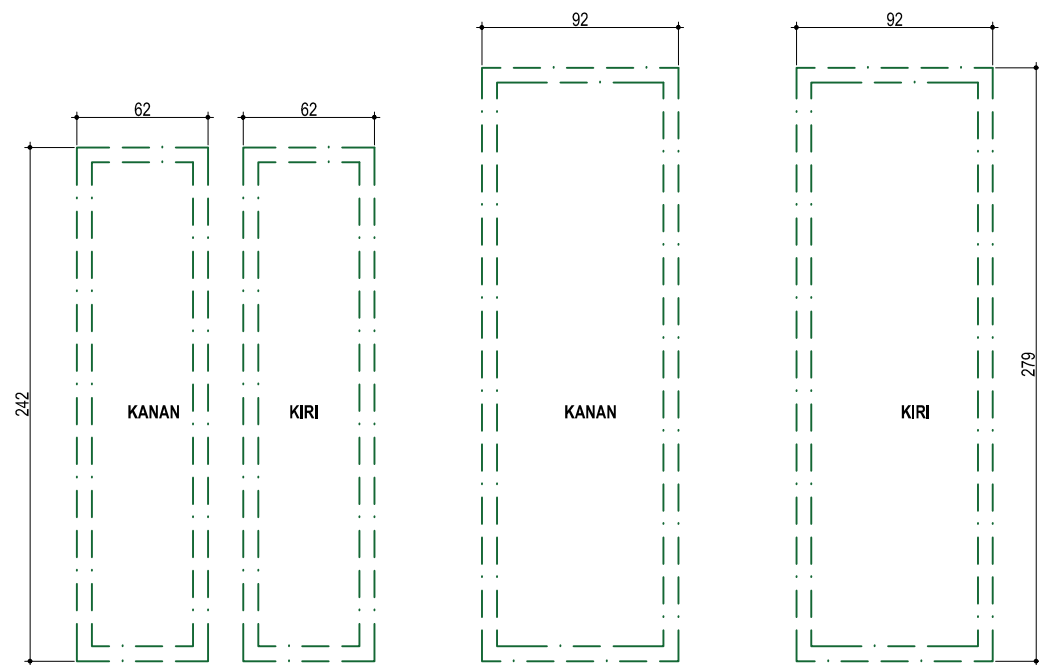



DETAIL UKURAN PINTU T-4

AS BUILT DRAWING	
SATUAN KERJA :	
 KEMENTERIAN PENDIDIKAN, KEBUDAYAAN, RISET DAN TEKNOLOGI INSTITUT SENI INDONESIA YOGYAKARTA JL. PARANGTRITIS KM. 6,5 SEWON, BANTUL D. I. YOGYAKARTA	
PEKERJAAN :	
PEMELIHARAAN (RENOVASI MINOR) STUDIO / LAB DI FAKULTAS SENI MEDIA REKAM ISI YOGYAKARTA	
LOKASI :	
KAMPUS ISI YOGYAKARTA JL. PARANGTRITIS KM. 6,5 SEWON, BANTUL D. I. YOGYAKARTA	
TAHUN ANGGARAN :	
2024	
DI BUAT OLEH :	
KONTRAKTOR PELAKSANA CV. MANDALA BUMITALA	
MUCH. MUH. KORO WISNUHU. S.H. DIREKTUR	MELYANTO PELAKSANA LAPANGAN
DI PERIKSA :	
KONSULTAN PENGAWAS CV. CITRA MATRA ARDITAMA	
Ir. SUHADI DATUN TEAM LEADER	
MENYETUJUI	
PENGELOLA KEGIATAN PEMBANTU REKTOR II	
Dr. SURYATI, M.Hum. NIP : 19640901 200604 2001	
MENGETAHUI	
PEJABAT PEMBUAT KOMITMEN	
SETYANTO PUTRO, S.E., M.H. NIP : 19690118 199503 1 003	
JUDUL GAMBAR :	SKALA :
DETAIL RAK TYPE 4	Skala 1 : 50
KODE GAMBAR - NOMOR LEMBAR :	JUMLAH LEMBAR :
12	21

AGENDA

A. Pengecatan dinding akustik
B. Pembuatan jendela kaca di ruang monitor

 

B. PENGECATAN DINDING AKUSTIK

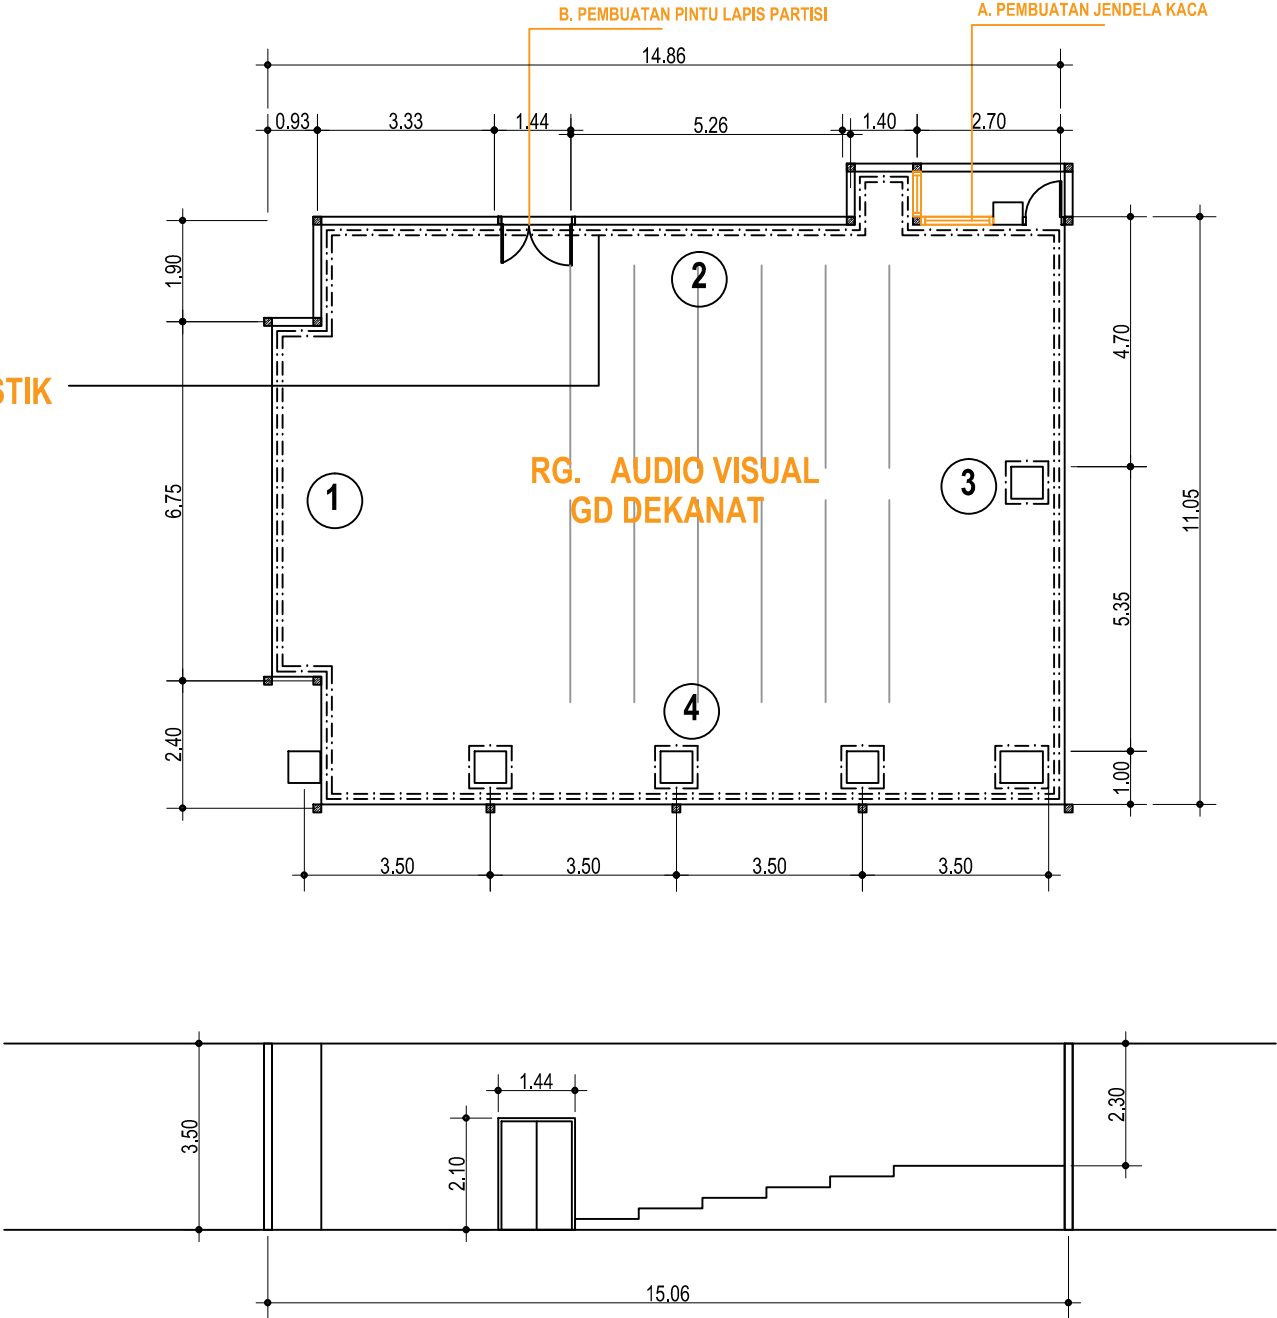

DENAH RG AUDIO VISUAL GD DEKANAT LT.3.



SKALA 1:100

AS BUILT DRAWING	
SATUAN KERJA :	
KEMENTERIAN PENDIDIKAN, KEBUDAYAAN, RISET DAN TEKNOLOGI INSTITUT SENI INDONESIA YOGYAKARTA Jl. PARANGTRITIS KM. 6,5 SEWON, BANTUL D. I. YOGYAKARTA	
PEKERJAAN :	
PEMELIHARAAN (RENOVASI MINOR) STUDIO / LAB DI FAKULTAS SENI MEDIA REKAM ISI YOGYAKARTA	
LOKASI :	
KAMPUS ISI YOGYAKARTA Jl. PARANGTRITIS KM. 6,5 SEWON, BANTUL D. I. YOGYAKARTA	
TAHUN ANGGARAN :	
2024	
DIBUAT OLEH :	
KONTRAKTOR PELAKSANA CV. MANDALA BUMITALA	
MUCH. MUHAMMAD WISNUHUS, S.H. DIREKTUR	MULYANTO PELAKSANA LAPANGAN
DIPERIKSA :	
KONSULTAN PENGAWAS CV. CITRA MATRA ARDITAMA	
Ir. SUHADI DATUN TEAM LEADER	
MENYETUJUI	
PENGELOLA KEGIATAN PEMBANTU REKTOR II	
Dr. SURYATI, M.Hum. NIP : 19640901 200604 2001	
MENGETAHUI	
PEJABAT PEMBUAT KOMITMEN	
SETYANTO PUTRO, S.E., M.H. NIP : 19690118 199503 1 003	
JUDUL GAMBAR :	SKALA :
DENAH RUANG AUVI LT 3 GEDUNG DEKANAT	Skala 1 : 50
KODE GAMBAR - NOMOR LEMBAR :	JUMLAH LEMBAR :
13	21

 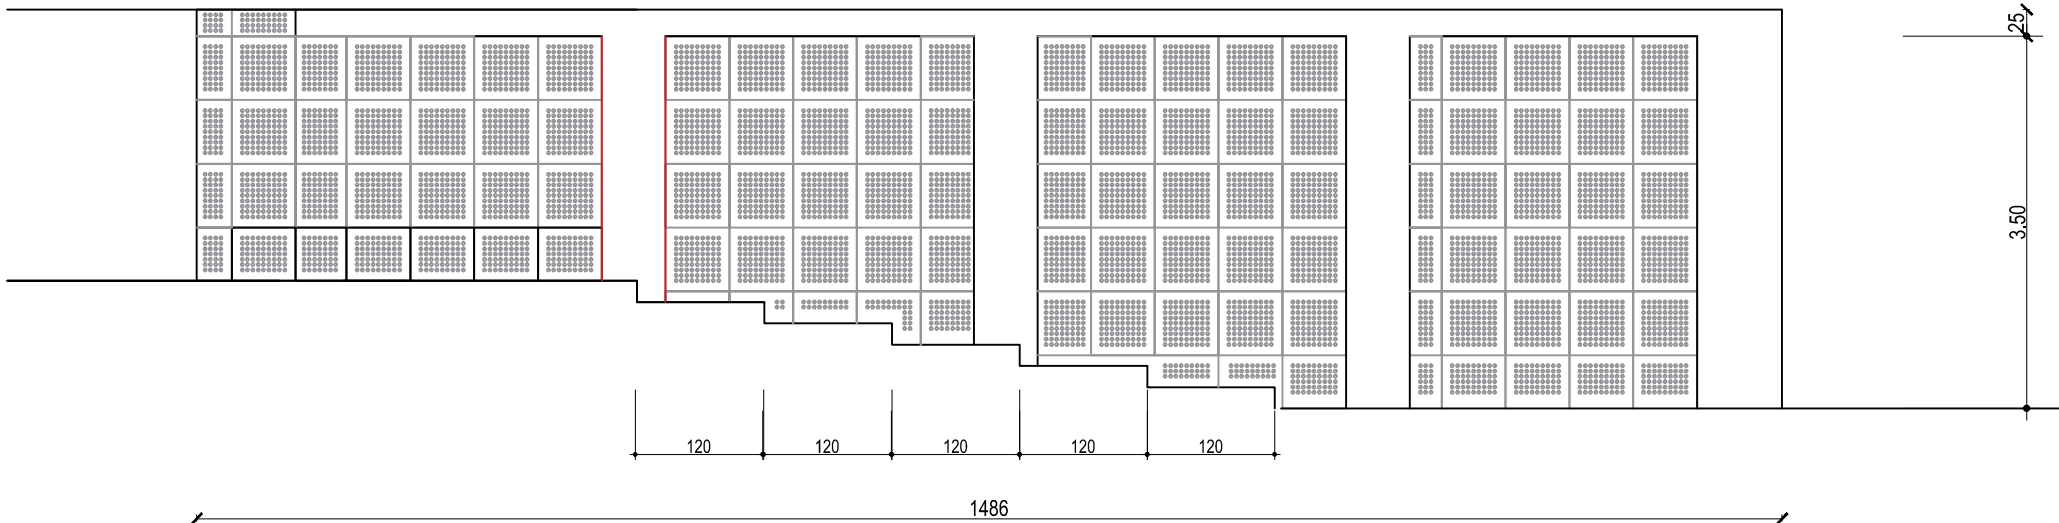

BIDANG DINDING 1

 SKALA 1:50

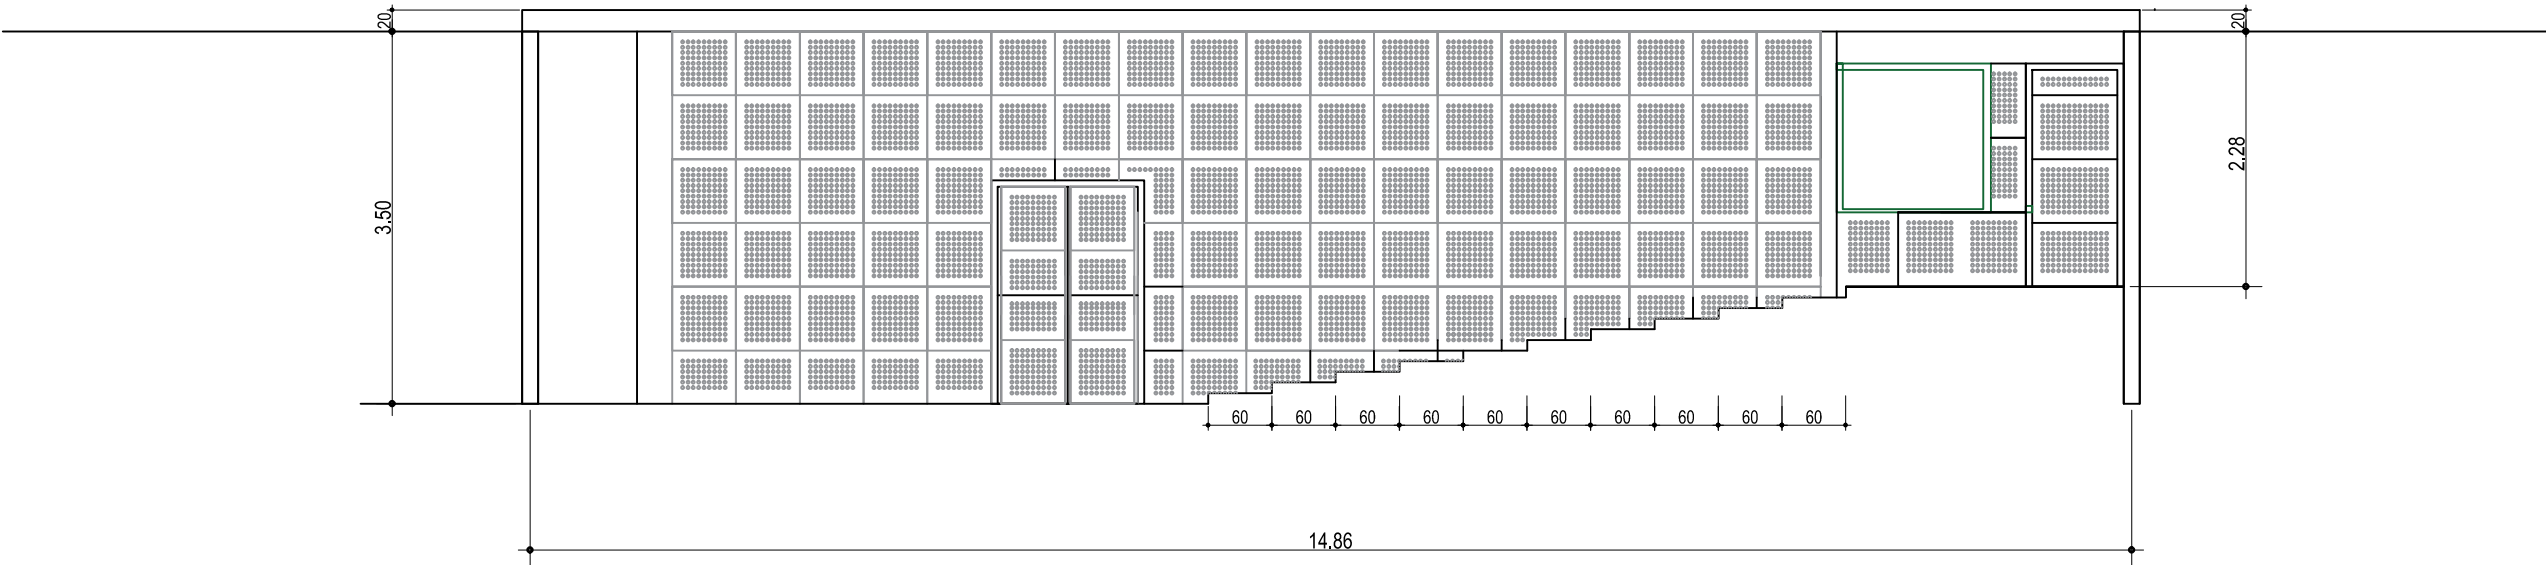

BIDANG DINDING 2

SKALA 1:50

AS BUILT DRAWING

SATUAN KERJA :



KEMENTERIAN PENDIDIKAN, KEBUDAYAAN, RISET
DAN TEKNOLOGI
**INSTITUT SENI INDONESIA
YOGYAKARTA**
Jl. PARANGTRITIS KM. 6,5 SEWON, BANTUL
D. I. YOGYAKARTA

PEKERJAAN :

PEMELIHARAAN (RENOVASI MINOR) STUDIO / LAB
DI FAKULTAS SENI MEDIA REKAM
ISI YOGYAKARTA

LOKASI :

KAMPUS ISI YOGYAKARTA
Jl. PARANGTRITIS KM. 6,5 SEWON, BANTUL
D. I. YOGYAKARTA

TAHUN ANGGARAN :

2024

DI BUAT OLEH :

KONTRAKTOR PELAKSANA
CV. MANDALA BUMITALA

MUCH. MUH. KORO WISNANTO, S.H.
DIREKTUR

MELYANTO
PELAKSANA LAPANGAN

DI PERIKSA :

KONSULTAN PENGAWAS
CV. CITRA MATRA ARDITAMA

Ir. SUHADI DATUN
TEAM LEADER

MENYETUJUI

PENGELOLA KEGIATAN
PEMBANTU REKTOR II

Dr. SURYATI, M.Hum.
NIP : 19640901 200604 2001

MENGETAHJI

PEJABAT PEMBUAT KOMITMEN

SETYANTO PUTRO, S.E., M.H.
NIP : 19690110 199503 1 003

JUDUL GAMBAR :

BIDANG DINDING 1&2

SKALA :



Skala 1 : 50

KODE GAMBAR - NOMOR LEMBAR :

14



JUMLAH LEMBAR :

 21

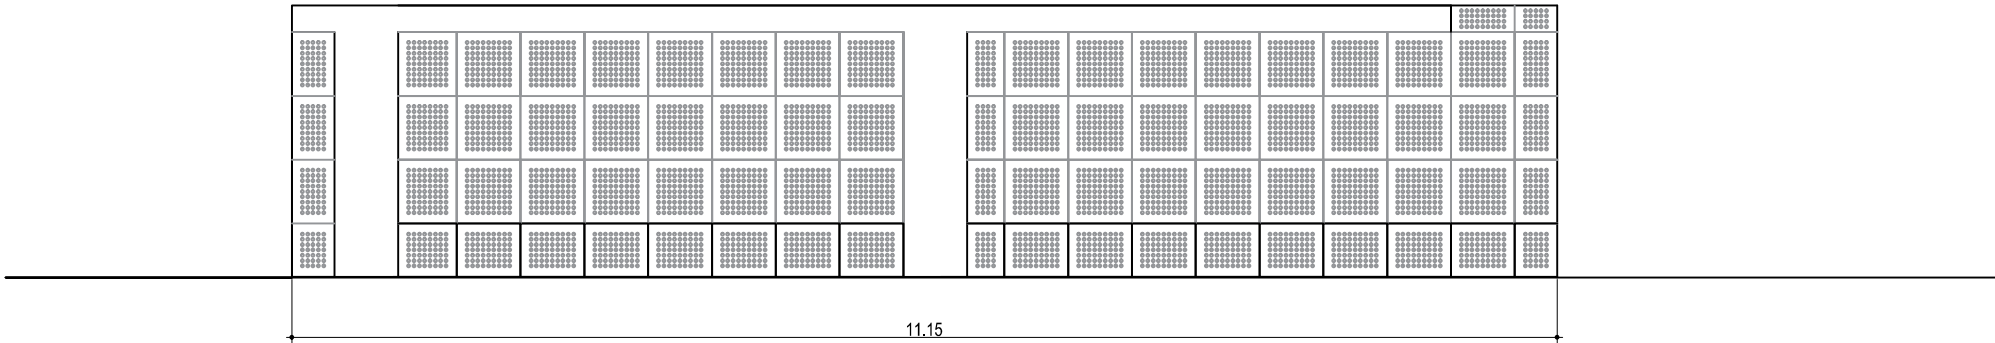

BIDANG DINDING 3

 SKALA 1:50

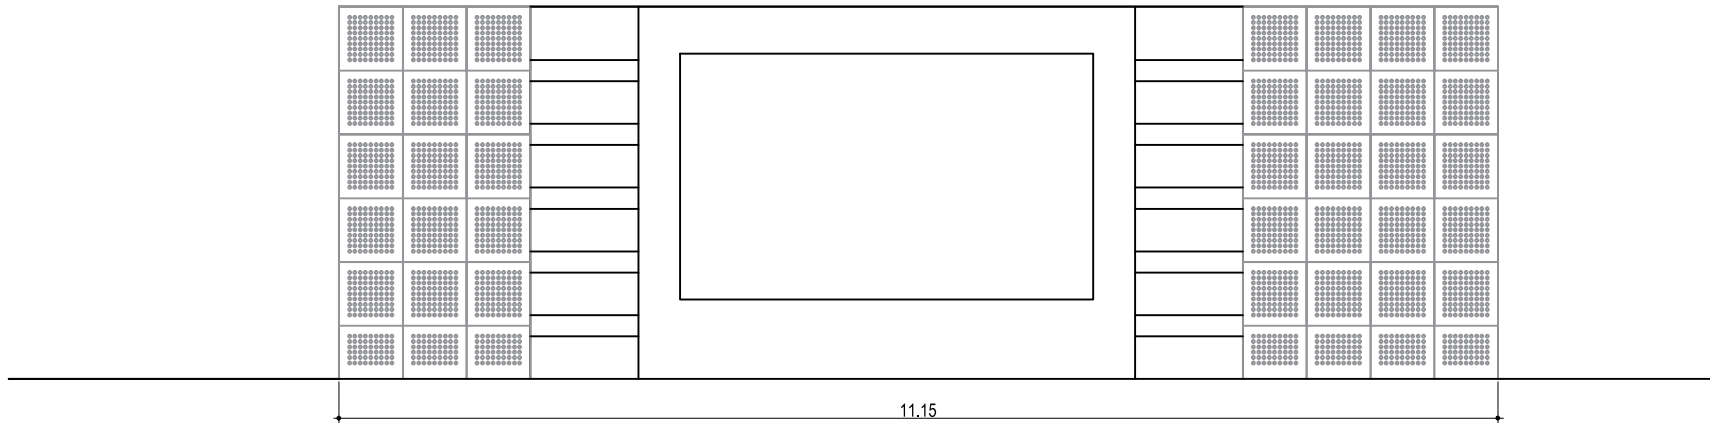

BIDANG DINDING 4

SKALA 1:50

AS BUILT DRAWING

SATUAN KERJA :



KEMENTERIAN PENDIDIKAN, KEBUDAYAAN, RISET
DAN TEKNOLOGI
**INSTITUT SENI INDONESIA
YOGYAKARTA**
Jl. PARANGTRITIS KM. 6,5 SEWON, BANTUL
D. I. YOGYAKARTA

PEKERJAAN :

PEMELIHARAAN (RENOVASI MINOR) STUDIO / LAB
DI FAKULTAS SENI MEDIA REKAM
ISI YOGYAKARTA

LOKASI :

KAMPUS ISI YOGYAKARTA
Jl. PARANGTRITIS KM. 6,5 SEWON, BANTUL
D. I. YOGYAKARTA

TAHUN ANGGARAN :

2024

DIBUAT OLEH :

KONTRAKTOR PELAKSANA
CV. MANDALA BUMITALA

MUCH. ABUIN, KORO WISNADU, S.H.
DIREKTUR

MELYANTO
PELAKSANA LAPANGAN

DI PERIKSA :

KONSULTAN PENGAWAS
CV. CITRA MATRA ARDITAMA

Ir. SUHADI DATUN

TEAM LEADER

MENYETUJUI

PENGELOLA KEGIATAN
PEMBANTU REKTOR II

Dr. SURYATI, M.Hum.
NIP : 19640901 200604 2001

MENGETAHJI

PEJABAT PEMBUAT KOMITMEN

SETYANTO PUTRO, S.E., M.H.
NIP : 19690118 199503 1 003

JUDUL GAMBAR :

BIDANG DINDING 3 & 4

SKALA :


Skala 1 : 50


KODE GAMBAR - NOMOR LEMBAR :

15



JUMLAH LEMBAR :

 21

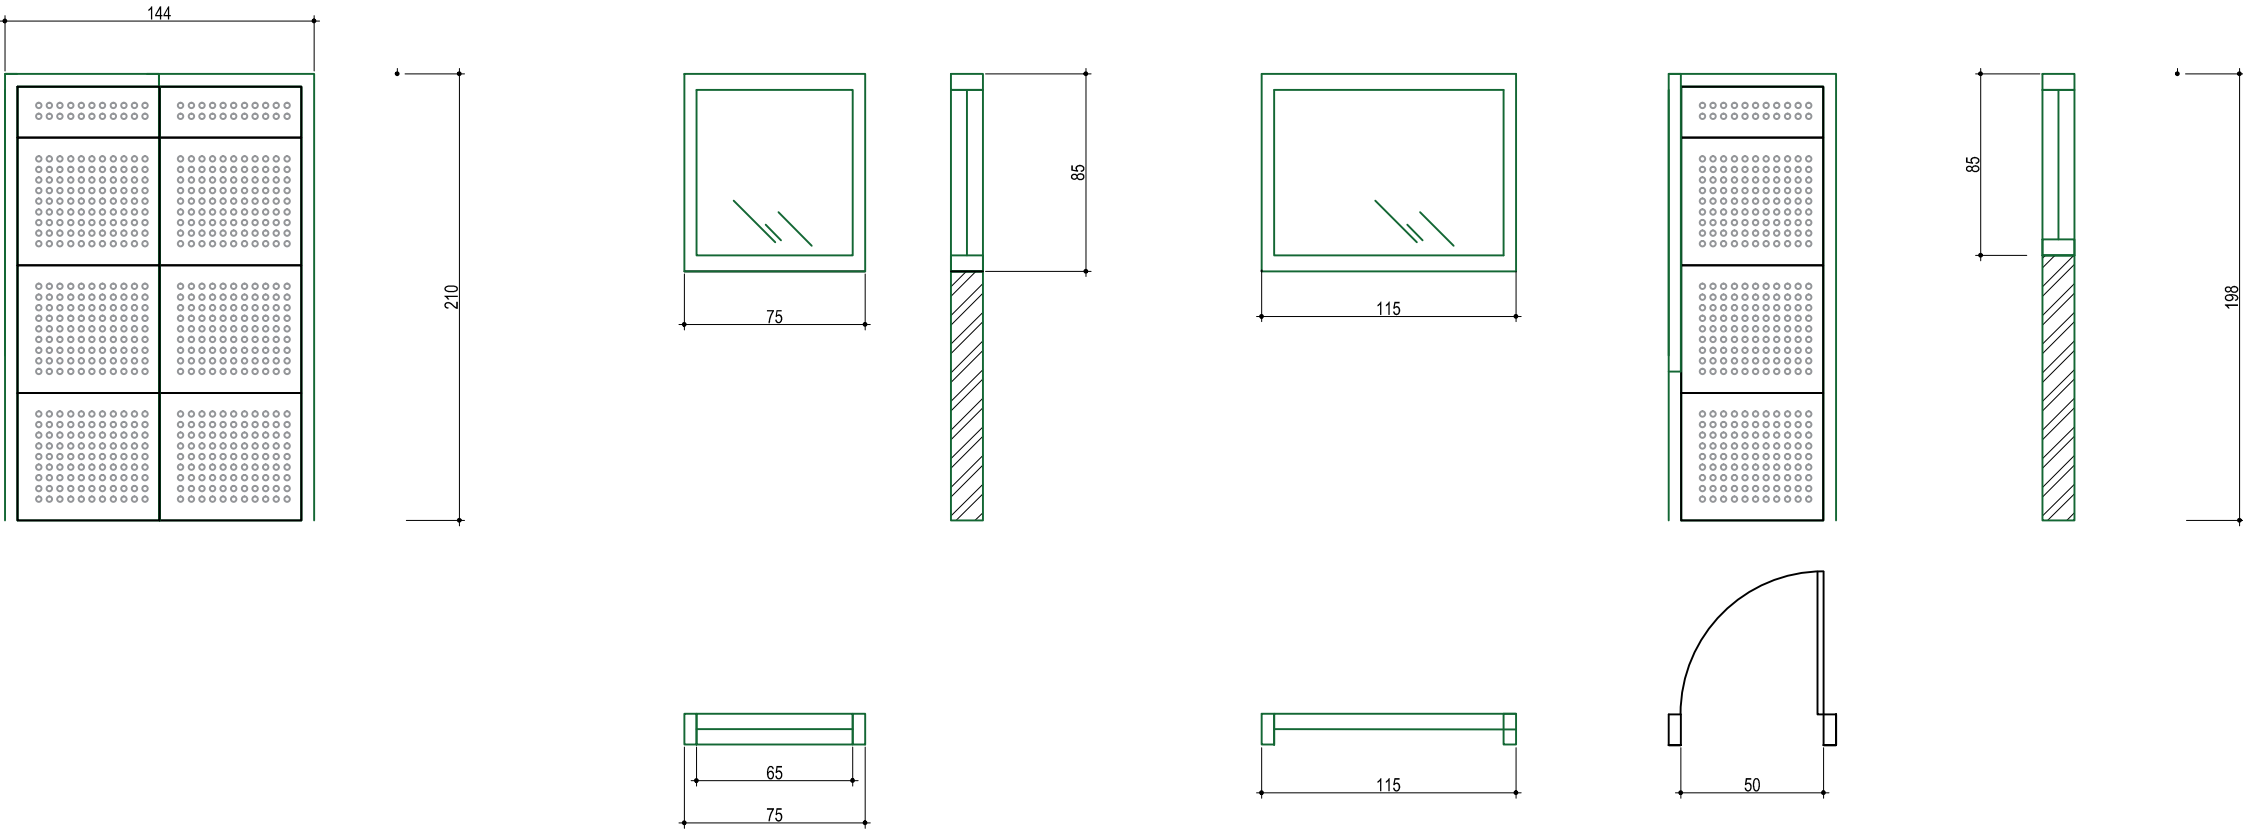

 **MODEL PARTISI RG KONTROL**
SKALA 1:50

AS BUILT DRAWING	
SATUAN KERJA :	
 KEMENTERIAN PENDIDIKAN, KEBUDAYAAN, RISET DAN TEKNOLOGI INSTITUT SENI INDONESIA YOGYAKARTA Jl. PARANGTRITIS KM. 6,5 SEWUN, BANTUL D. I. YOGYAKARTA	
PEKERJAAN :	
PEMELIHARAAN (RENOVASI MINOR) STUDIO / LAB DI FAKULTAS SENI MEDIA REKAM ISI YOGYAKARTA	
LOKASI :	
KAMPUS ISI YOGYAKARTA Jl. PARANGTRITIS KM. 6,5 SEWUN, BANTUL D. I. YOGYAKARTA	
TAHUN ANGGARAN :	
2024	
DIBUAT OLEH :	
KONTRAKTOR PELAKSANA CV. MANDALA BUMITALA	
MUCH. BAHUJO WISAHUJO, S.H. DIREKTUR	MULYANTO PELAKSANA LAPANGAN
DI PERIKSA :	
KONSULTAN PENGAWAS CV. CITRA MATRA ARDITAMA	
Ir. SUHADI DATUN TEAM LEADER	
MENYETUJUI	
PENGELOLA KEGIATAN PEMBANTU REKTOR II	
Dr. SURYATI, M.Hum. NIP : 19640901 200604 2001	
MENGETAHJI	
PEJABAT PEMBUAT KOMITMEN	
SETYANTO PUTRO, S.E., M.H. NIP : 19690118 199503 1 003	
JUDUL GAMBAR :	SKALA :
PARTISI RUANG KONTROL	Skala 1 : 50
KODE GAMBAR - NOMOR LEMBAR :	JUMLAH LEMBAR :
16	21

 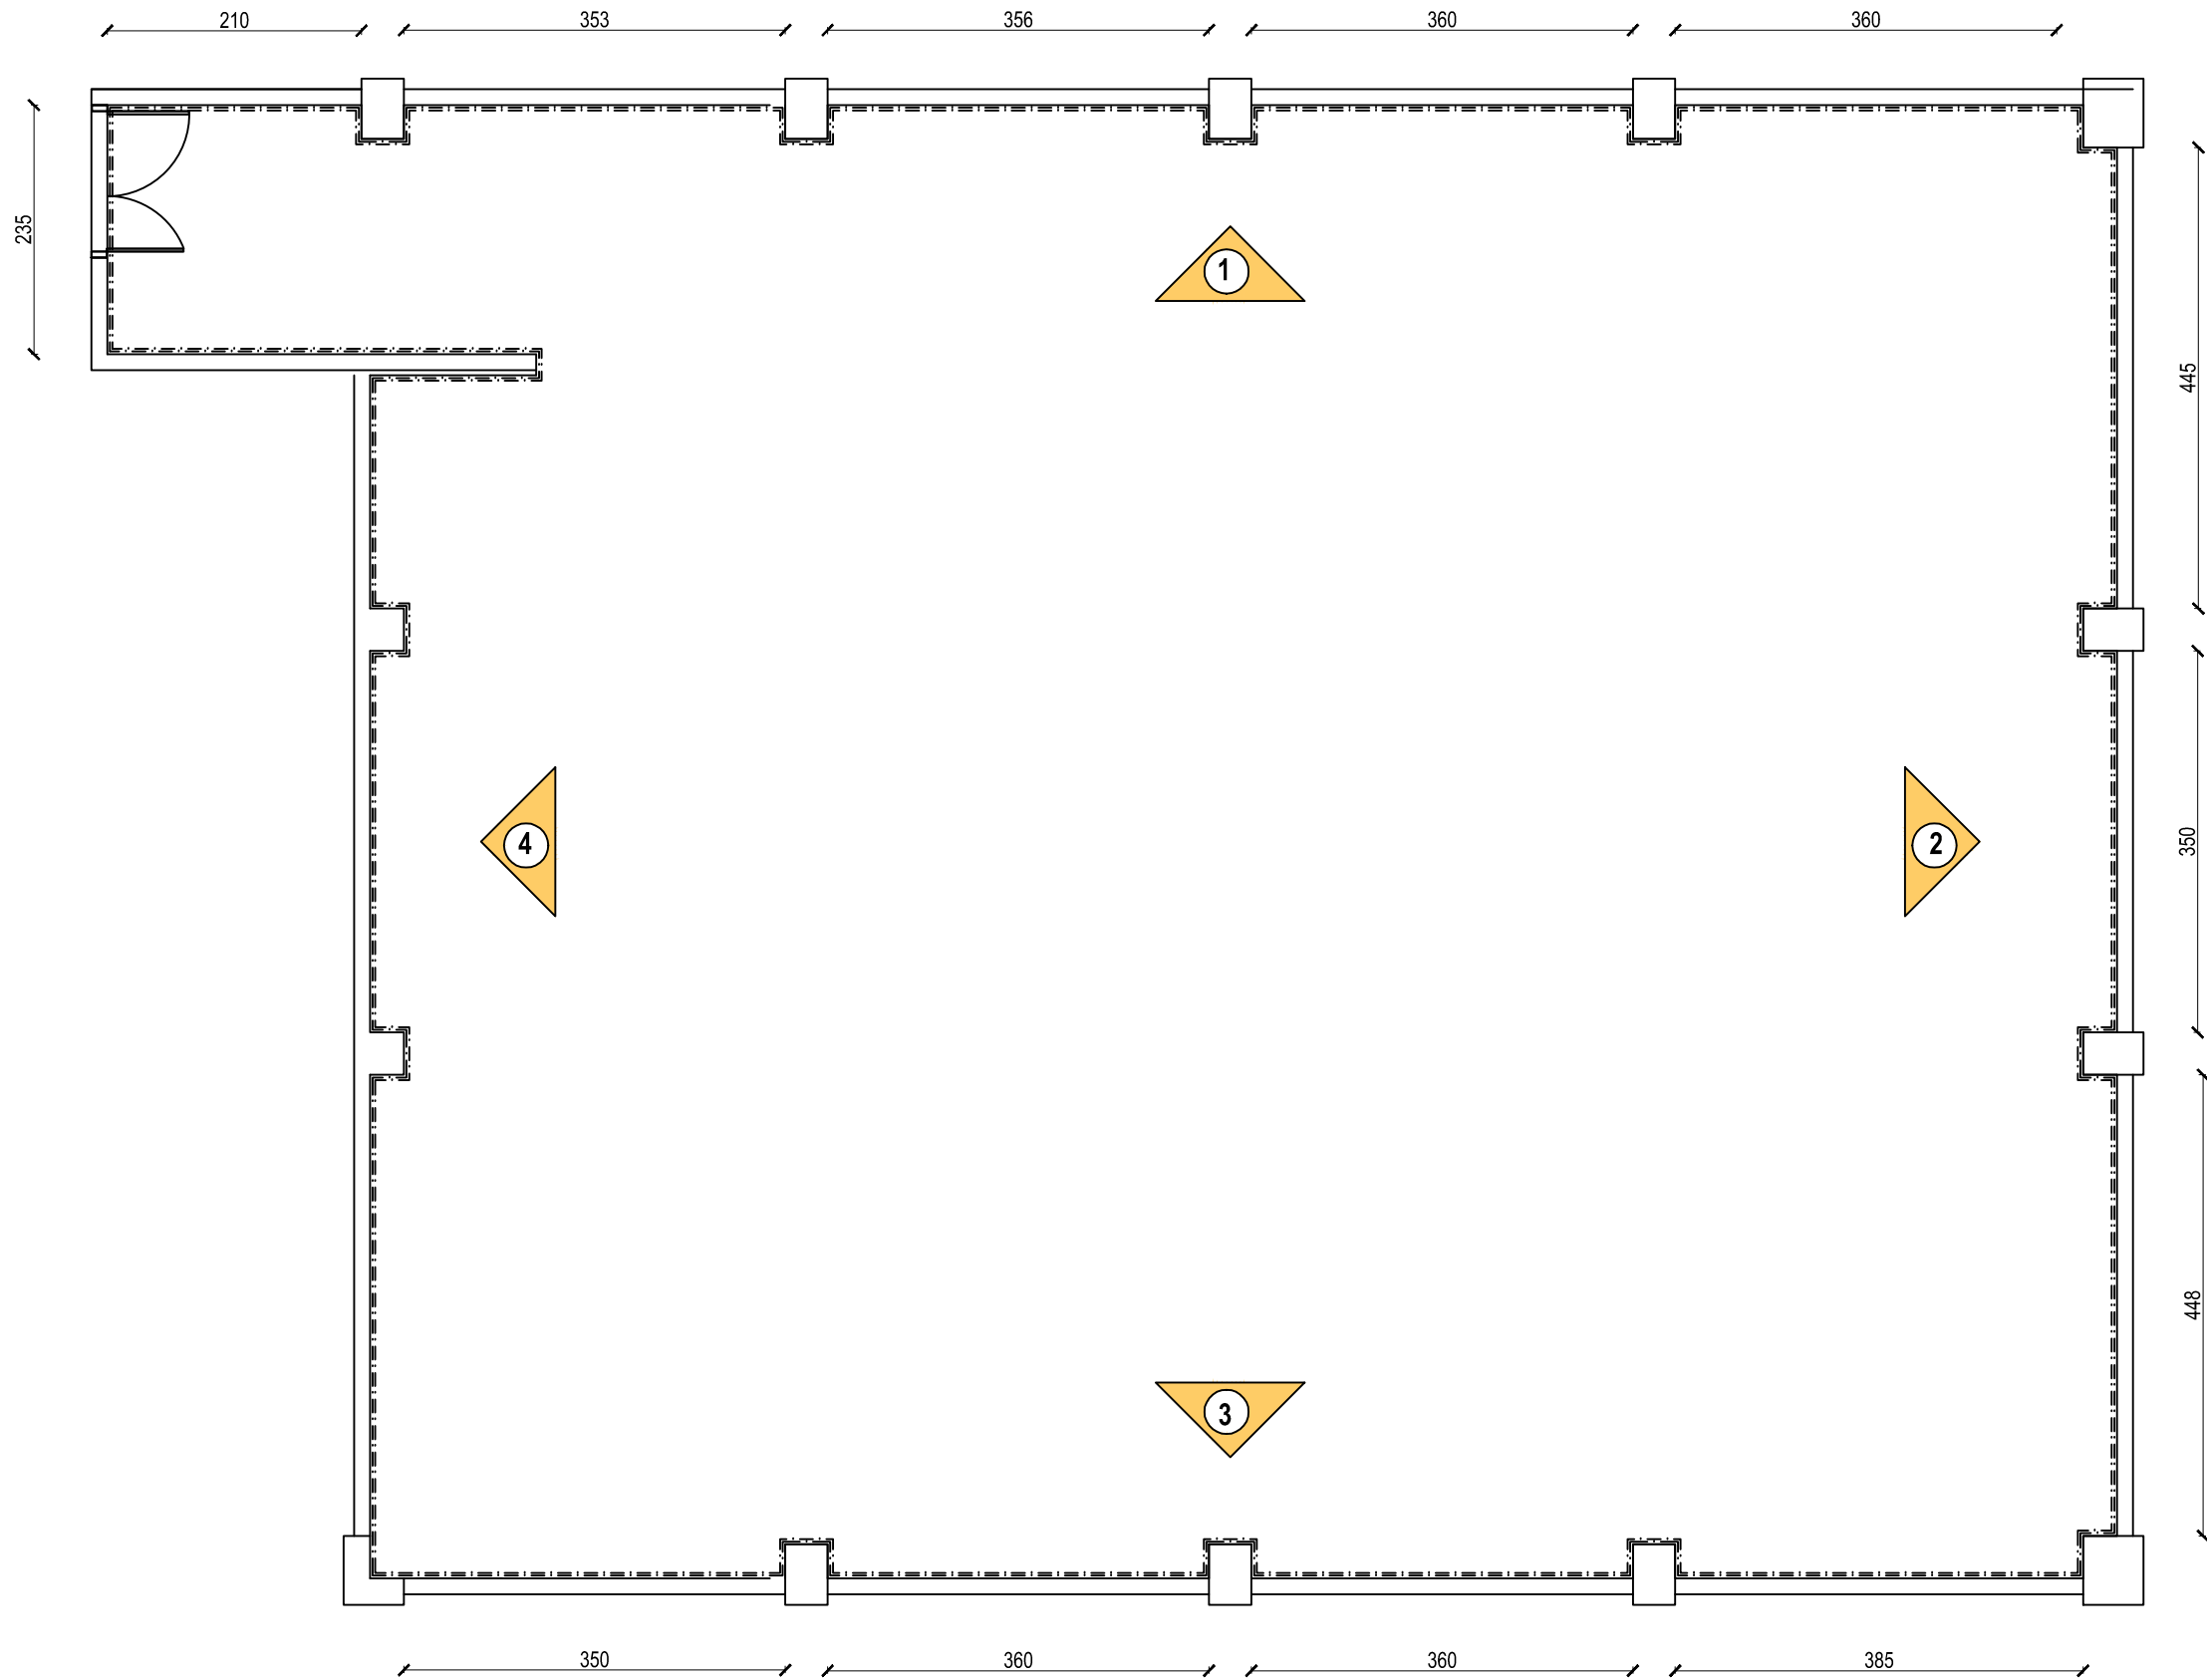

DENAH RG STUDIO 1 GD JUR. TELEVISI

SKALA 1:50

AS BUILT DRAWING

SATUAN KERJA :



KEMENTERIAN PENDIDIKAN, KEBUDAYAAN, RISET
DAN TEKNOLOGI
**INSTITUT SENI INDONESIA
YOGYAKARTA**
Jl. PARANGTRITIS KM. 6,5 SEWON, BANTUL
D. I. YOGYAKARTA

PEKERJAAN :

PEMELIHARAAN (RENOVASI MINOR) STUDIO / LAB
DI FAKULTAS SENI MEDIA REKAM
ISI YOGYAKARTA

LOKASI :

KAMPUS ISI YOGYAKARTA
Jl. PARANGTRITIS KM. 6,5 SEWON, BANTUL
D. I. YOGYAKARTA

TAHUN ANGGARAN :

2024

DIBUAT OLEH :

KONTRAKTOR PELAKSANA
CV. MANDALA BUMITALA

MUCH. MUHAMMAD WISNUH. S.H.
DIREKTUR

MELYANTO
PELAKSANA LAPANGAN

DI PERIKSA :

KONSULTAN PENGAWAS
CV. CITRA MATRA ARDITAMA

Ir. SUHADI DATUN
TEAM LEADER

MENYETUJUI

PENGELOLA KEGIATAN
PEMBANTU REKTOR II

Dr. SURYATI, M.Hum.
NIP : 19640901 200604 2001

MENGETAHJI

PEJABAT PEMBUAT KOMITMEN

SETYANTO PUTRO, S.E., M.H.
NIP : 19690118 199503 1 003

JUDUL GAMBAR :

DENAH LT.1 GD JURUSAN
TELEVISI

SKALA :



Skala 1 : 50

KODE GAMBAR - NOMOR LEMBAR :

17

JUMLAH LEMBAR :

 21

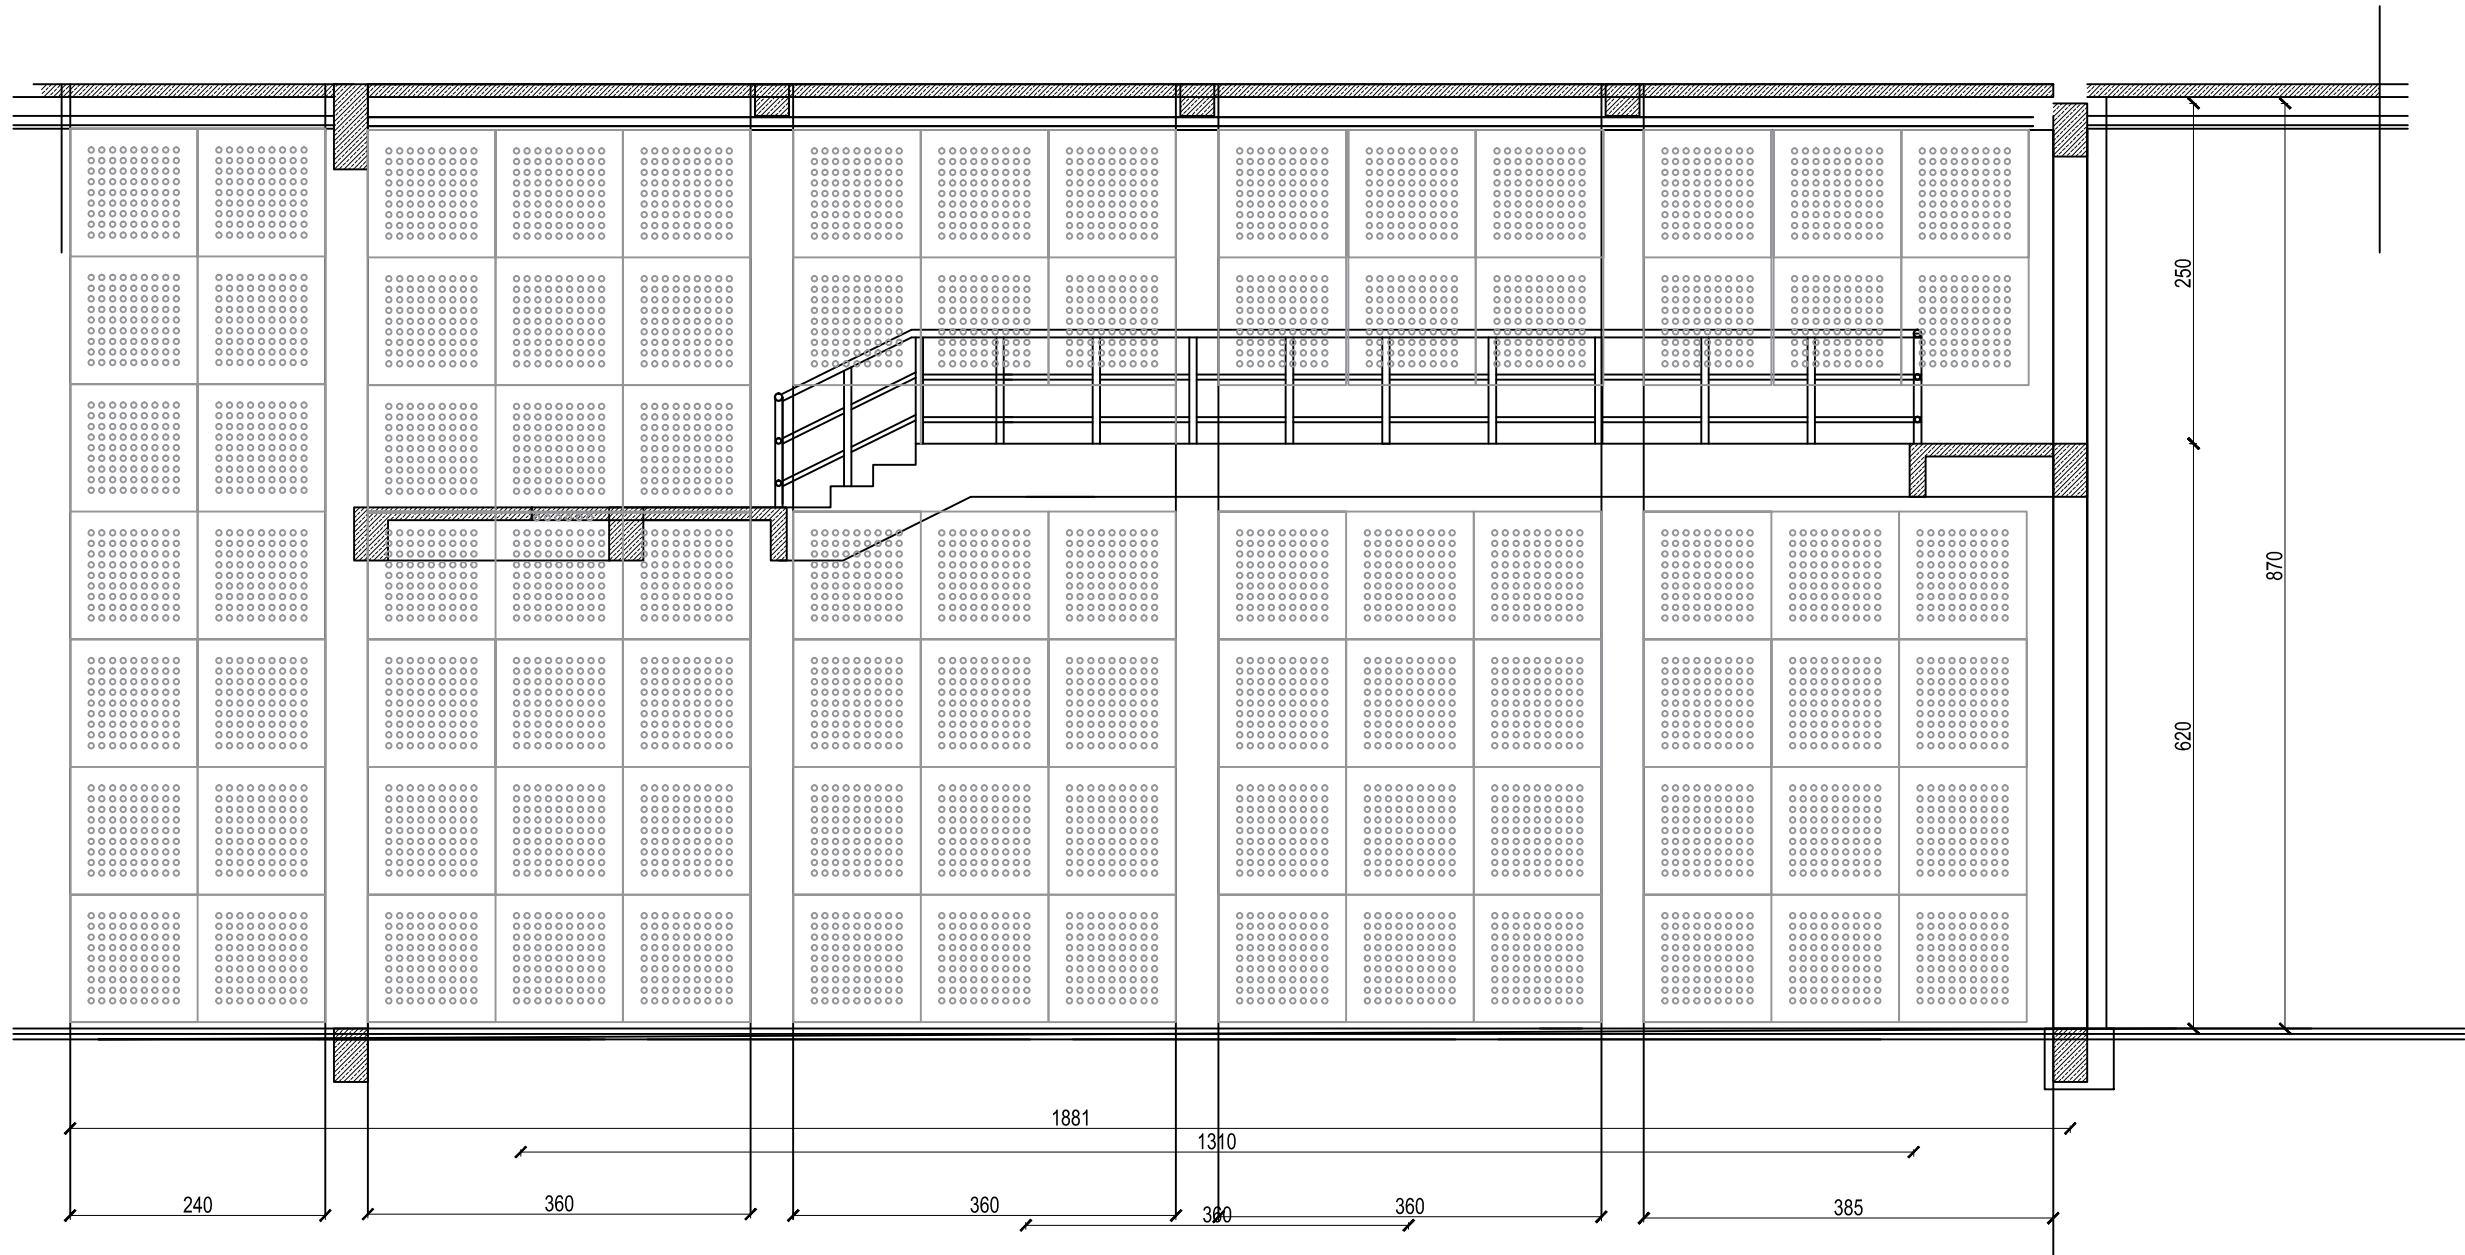

BIDANG DINDING 1

SKALA 1:50

AS BUILT DRAWING

SATUAN KERJA :



KEMENTERIAN PENDIDIKAN, KEBUDAYAAN, RISET
DAN TEKNOLOGI
**INSTITUT SENI INDONESIA
YOGYAKARTA**
Jl. PARANGTRITIS KM. 6,5 SEWON, BANTUL
D. I. YOGYAKARTA

PEKERJAAN :

PEMELIHARAAN (RENOVASI MINOR) STUDIO / LAB
DI FAKULTAS SENI MEDIA REKAM
ISI YOGYAKARTA

LOKASI :

KAMPUS ISI YOGYAKARTA
Jl. PARANGTRITIS KM. 6,5 SEWON, BANTUL
D. I. YOGYAKARTA

TAHUN ANGGARAN :

2024

DIBUAT OLEH :

KONTRAKTOR PELAKSANA
CV. MANDALA BUMITALA

MUCH. MUHAMMAD. KORO WISNANTO, S.T.
DIREKTUR

MELYANTO
PELAKSANA LAPANGAN

DI PERIKSA :

KONSULTAN PENGAWAS
CV. CITRA MATRA ARDITAMA

Ir. SUHADI DATUN

TEAM LEADER

MENYETUJUI

PENGELOLA KEGIATAN
PEMBANTU REKTOR II

Dr. SURYATI, M.Hum.
NIP : 19640901 200604 2001

MENGETAHJI

PEJABAT PEMBUAT KOMITMEN

SETYANTO PUTRO, S.E., M.H.
NIP : 19690118 199503 1 003

JUDUL GAMBAR :

SKALA :

BIDANG DINDING 1



Skala 1 : 50

KODE GAMBAR - NOMOR LEMBAR :

JUMLAH LEMBAR :

18

 21

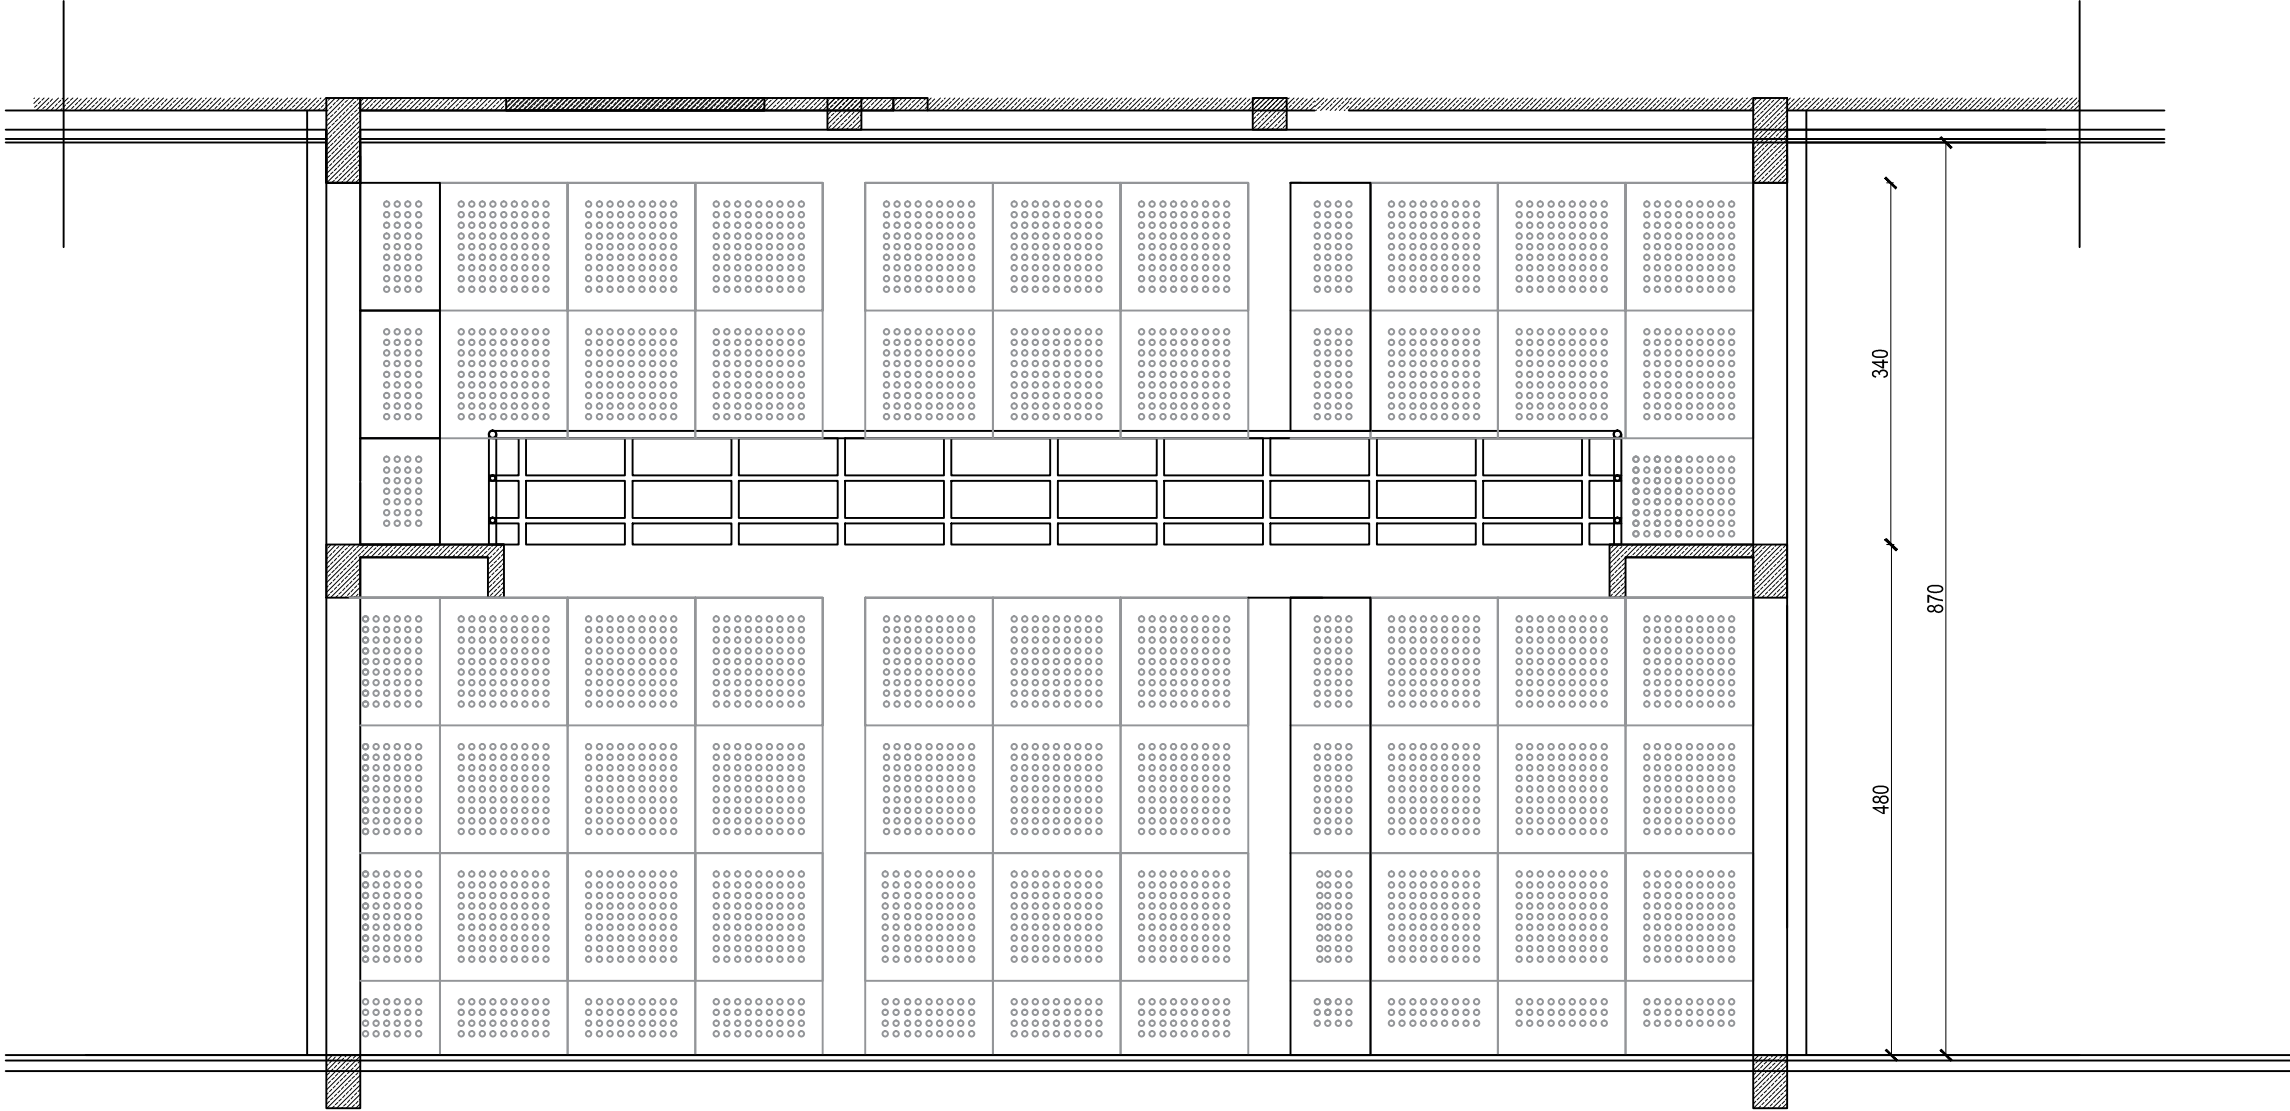

BIDANG DINDING 2

SKALA 1:50

AS BUILT DRAWING

SATUAN KERJA :



KEMENTERIAN PENDIDIKAN, KEBUDAYAAN, RISET
DAN TEKNOLOGI
**INSTITUT SENI INDONESIA
YOGYAKARTA**
JL. PARANGTRITIS KM. 6,5 SEWUN, BANTUL
D. I. YOGYAKARTA

PEKERJAAN :

PEMELIHARAAN (RENOVASI MINOR) STUDIO / LAB
DI FAKULTAS SENI MEDIA REKAM
ISI YOGYAKARTA

LOKASI :

KAMPUS ISI YOGYAKARTA
JL. PARANGTRITIS KM. 6,5 SEWUN, BANTUL
D. I. YOGYAKARTA

TAHUN ANGGARAN :

2024

DIBUAT OLEH :

KONTRAKTOR PELAKSANA
CV. MANDALA BUMITALA

MUCH. MUH. KORO WISAHUTU, S.H.
DIREKTUR

MELYANTO
PELAKSANA LAPANGAN

DI PERIKSA :

KONSULTAN PENGAWAS
CV. CITRA MATRA ARDITAMA

Ir. SUHADI DATUN

TEAM LEADER

MENYETUJUI

PENGELOLA KEGIATAN
PEMBANTU REKTOR II

Dr. SURYATI, M.Hum.
NIP : 19640901 200604 2001

MENGETAHJI

PEJABAT PEMBUAT KOMITMEN

SETYANTO PUTRO, S.E., M.H.
NIP : 19690118 199503 1 003

JUDUL GAMBAR :

SKALA :

BIDANG DINDING 2



Skala 1 : 50

KODE GAMBAR - NOMOR LEMBAR :

JUMLAH LEMBAR :

19

 21

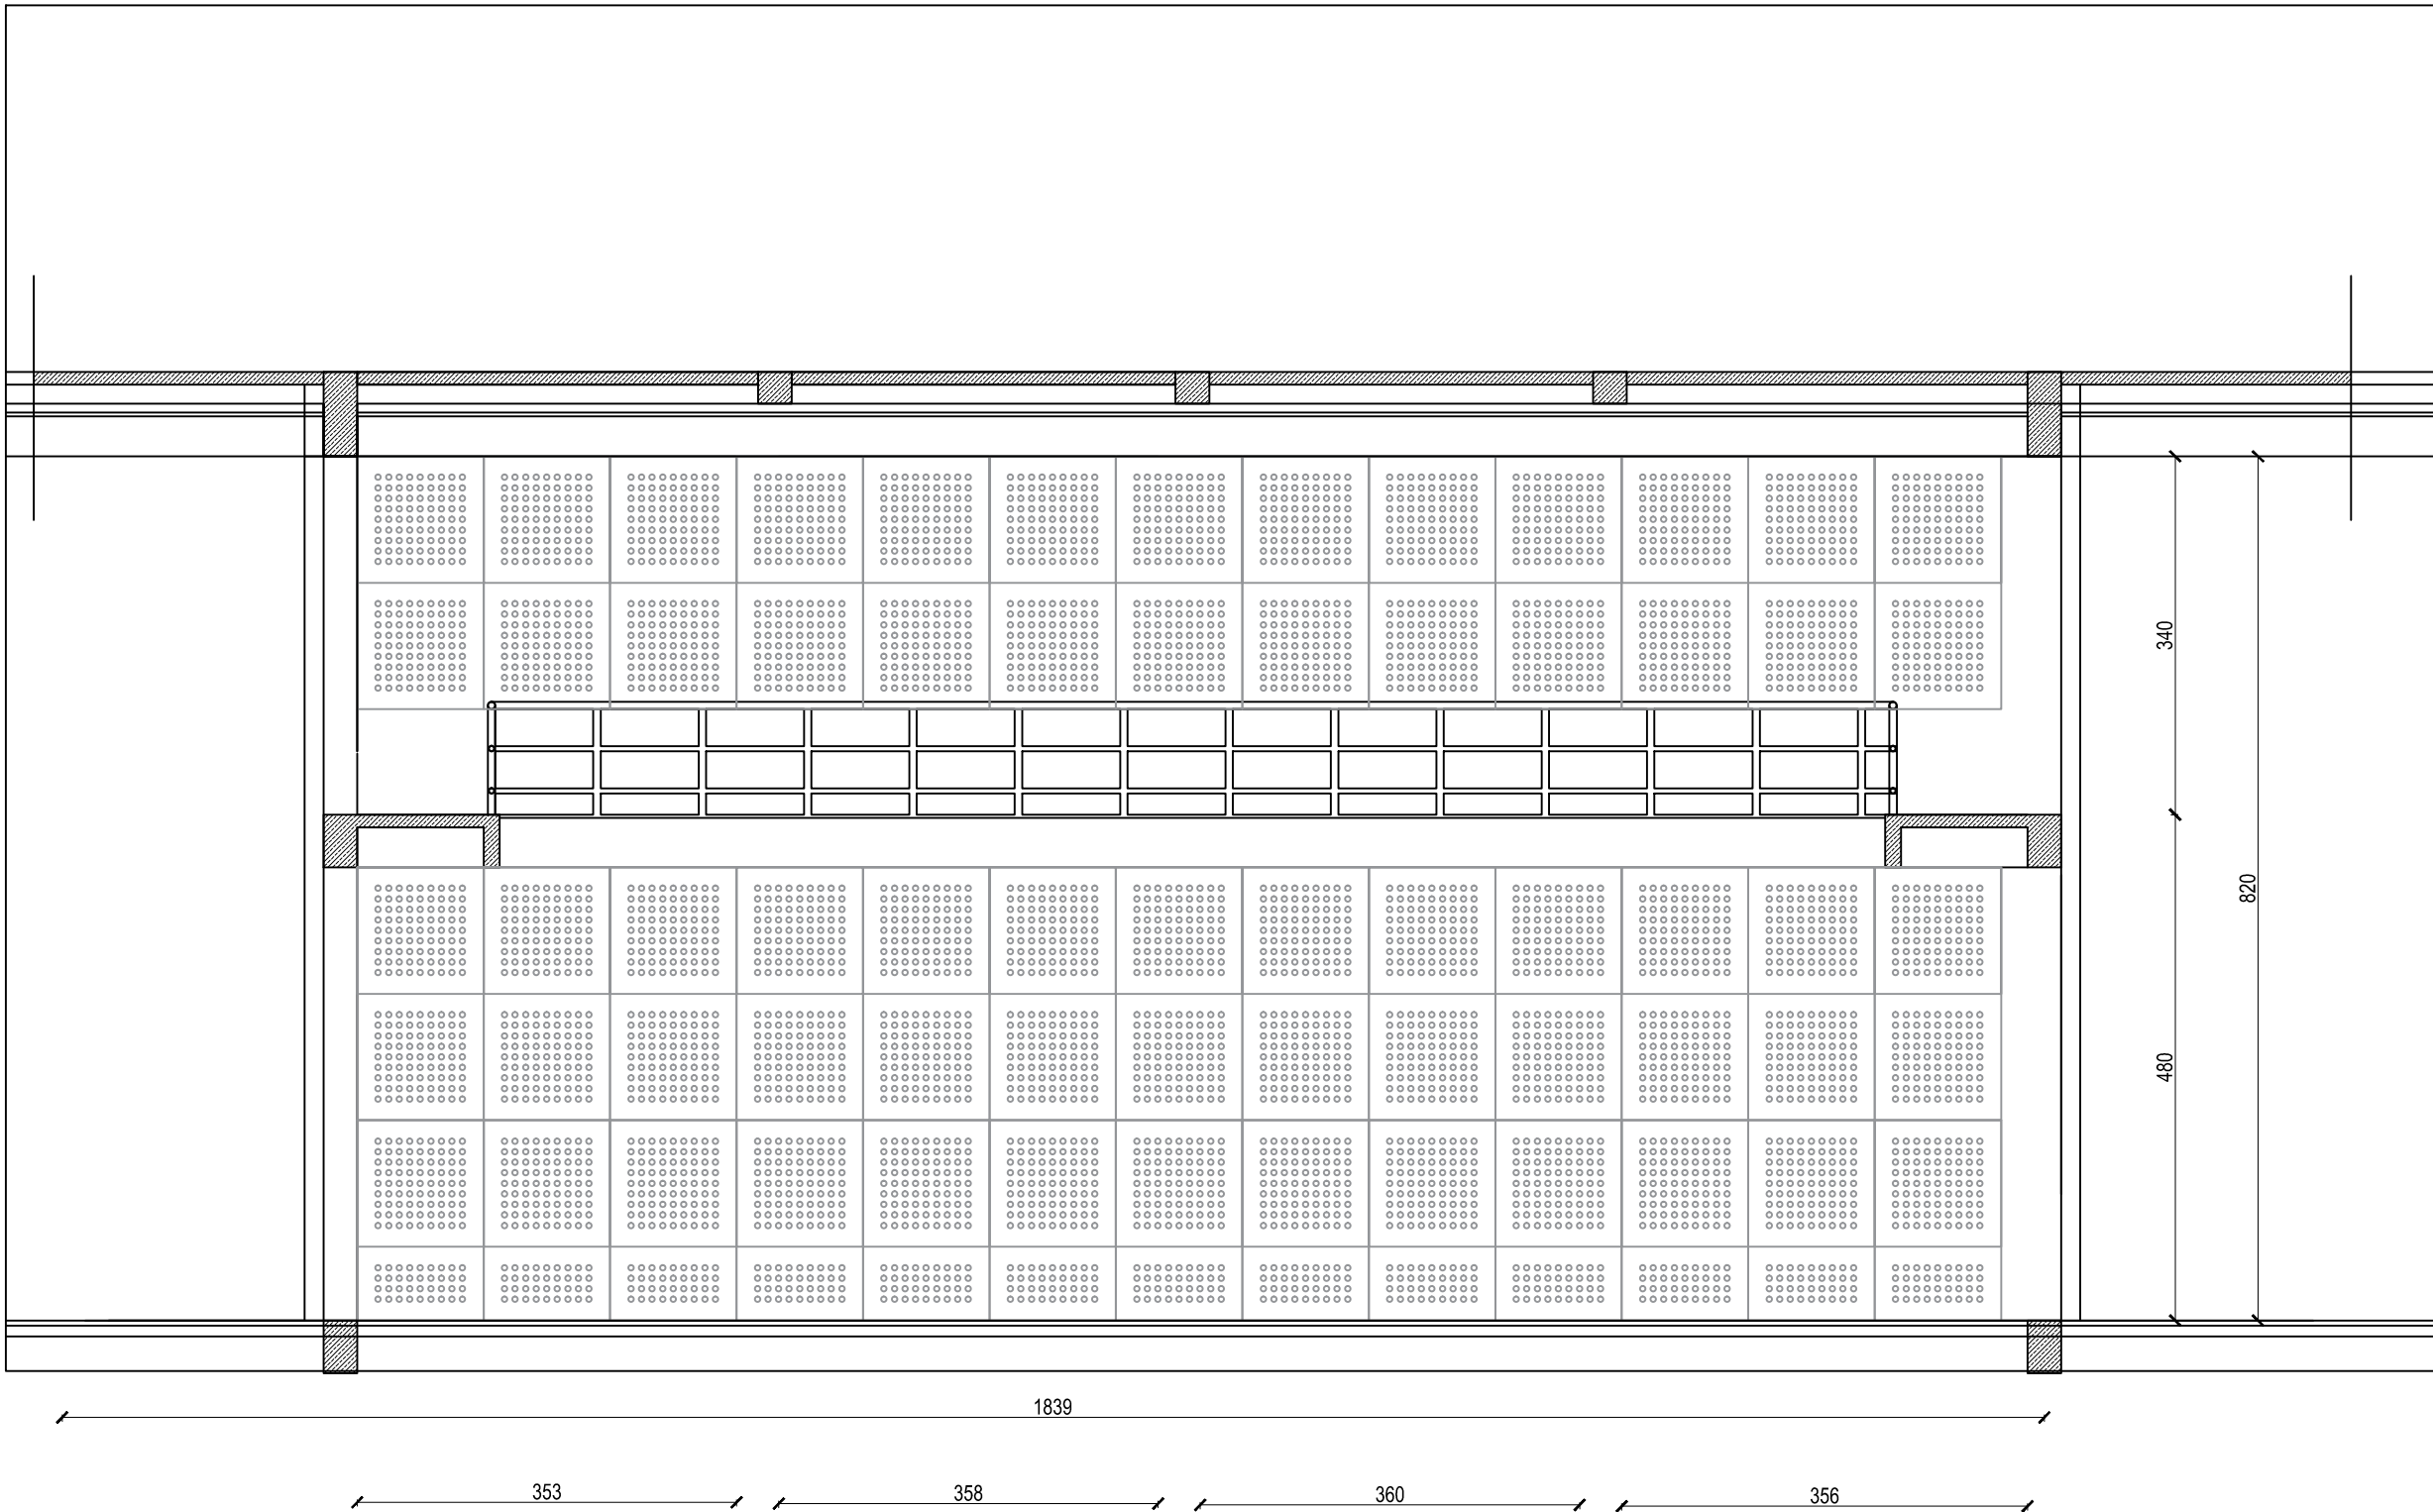

BIDANG DINDING 3

SKALA 1:50

AS BUILT DRAWING

SATUAN KERJA :



KEMENTERIAN PENDIDIKAN, KEBUDAYAAN, RISET
DAN TEKNOLOGI
**INSTITUT SENI INDONESIA
YOGYAKARTA**
Jl. PARANGTRITIS KM. 6,5 SEWON, BANTUL
D. I. YOGYAKARTA

PEKERJAAN :

PEMELIHARAAN (RENOVASI MINOR) STUDIO / LAB
DI FAKULTAS SENI MEDIA REKAM
ISI YOGYAKARTA

LOKASI :

KAMPUS ISI YOGYAKARTA
Jl. PARANGTRITIS KM. 6,5 SEWON, BANTUL
D. I. YOGYAKARTA

TAHUN ANGGARAN :

2024

DIBUAT OLEH :

KONTRAKTOR PELAKSANA
CV. MANDALA BUMITALA

MUCH. BUDIN, S.P., S.T., S.H.
DIREKTUR

MULYANTO
PELAKSANA LAPANGAN

DI PERIKSA :

KONSULTAN PENGAWAS
CV. CITRA MATRA ARDITAMA

Ir. SUHADI DATUN

TEAM LEADER

MENYETUJUI

PENGELOLA KEGIATAN
PEMBANTU REKTOR II

Dr. SURYATI, M.Hum.
NIP : 19640901 200604 2001

MENGETAHJI

PEJABAT PEMBUAT KOMITMEN

SETYANTO PUTRO, S.E., M.H.
NIP : 19690110 199503 1 003

JUDUL GAMBAR :

BIDANG DINDING 3

SKALA :



Skala 1 : 50

KODE GAMBAR - NOMOR LEMBAR :

20

JUMLAH LEMBAR :

 21

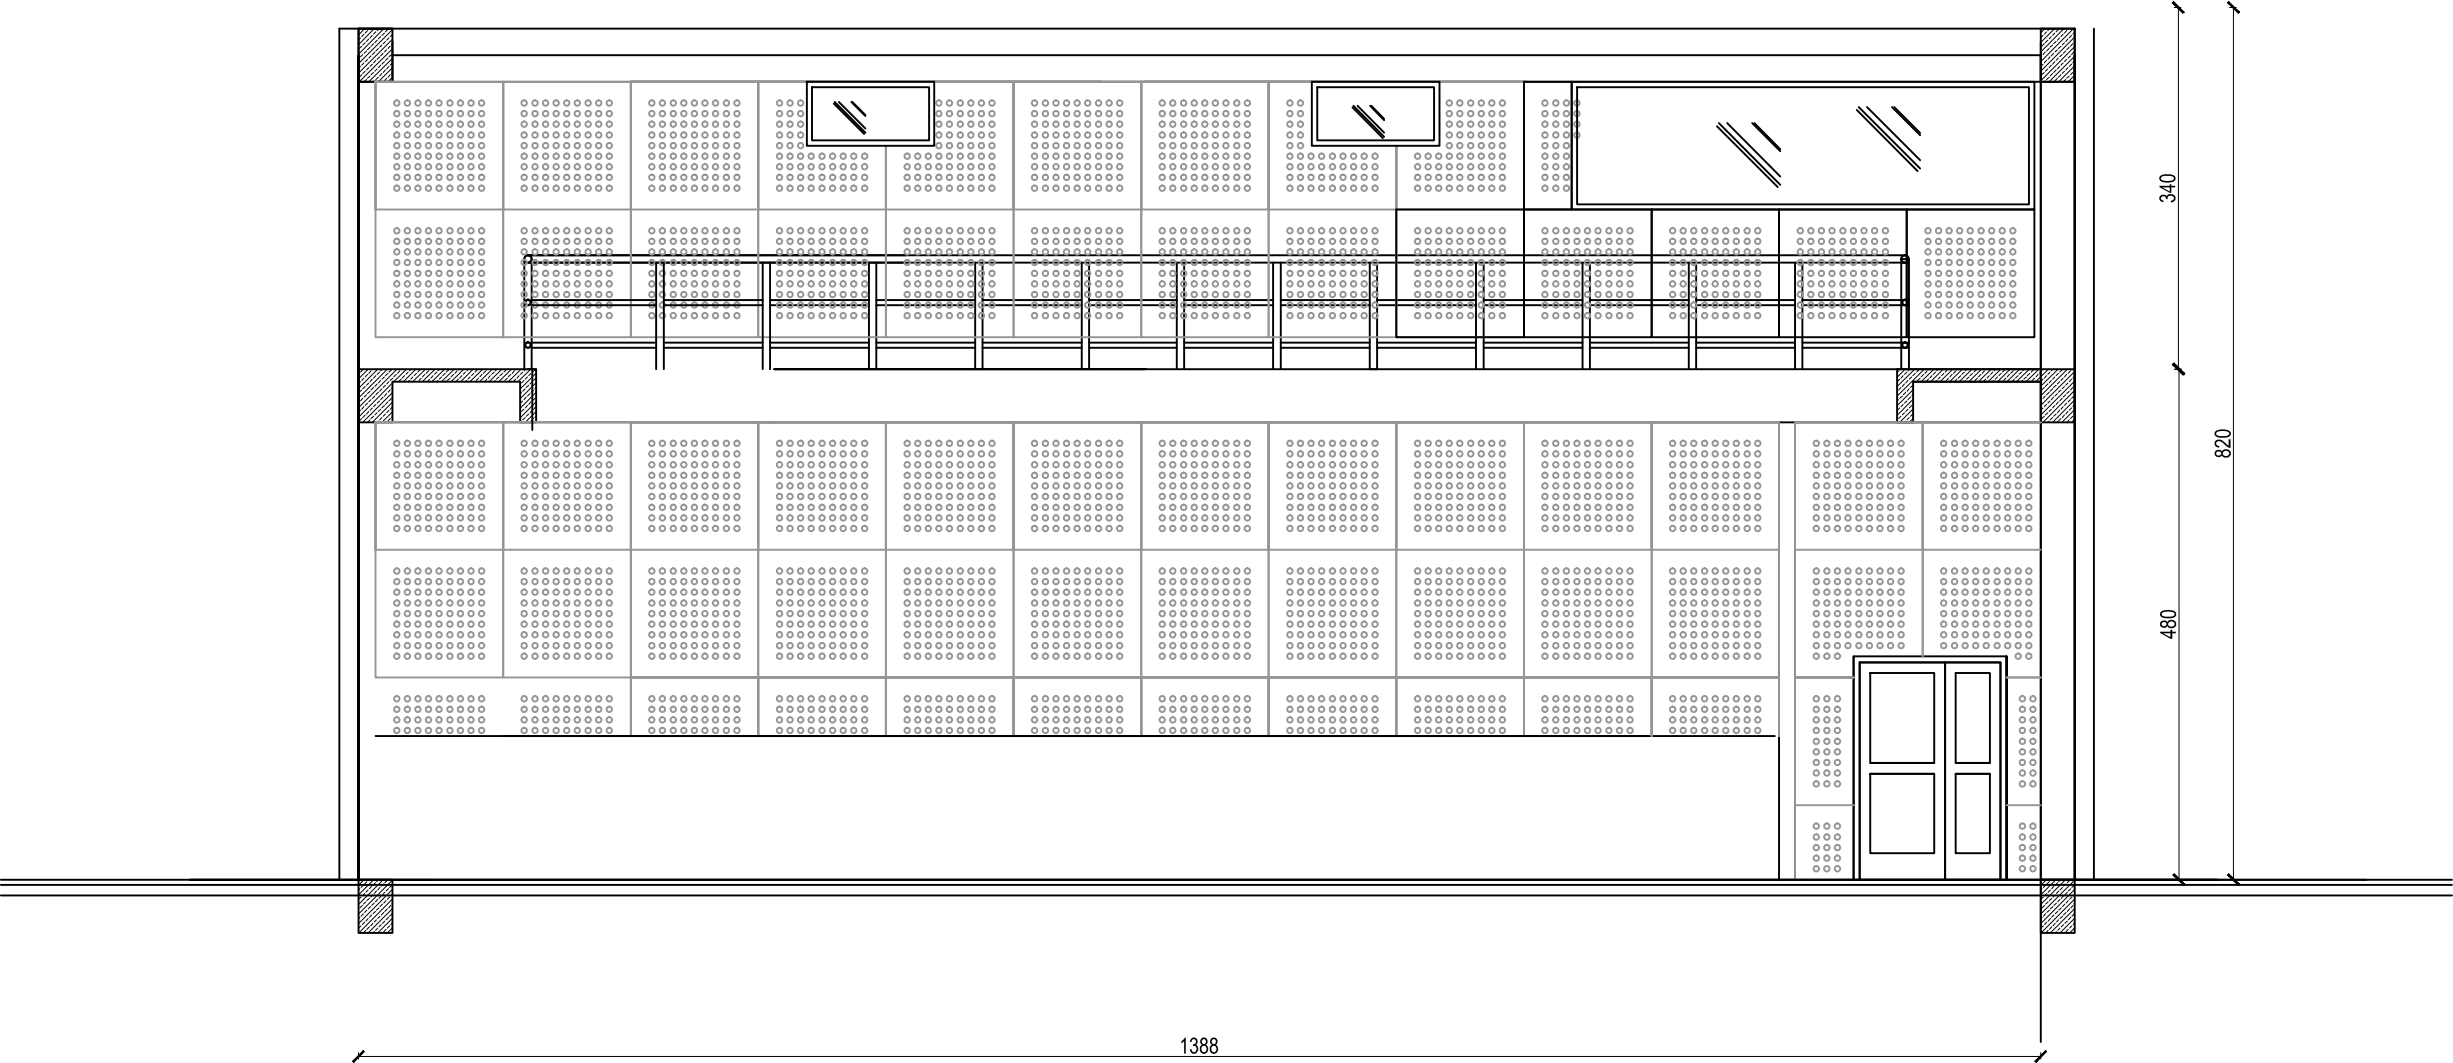

BIDANG DINDING 4

SKALA 1:50

AS BUILT DRAWING

SATUAN KERJA :



KEMENTERIAN PENDIDIKAN, KEBUDAYAAN, RISET
DAN TEKNOLOGI
**INSTITUT SENI INDONESIA
YOGYAKARTA**
Jl. PARANGTRITIS KM. 6,5 SEWON, BANTUL
D. I. YOGYAKARTA

PEKERJAAN :

PEMELIHARAAN (RENOVASI MINOR) STUDIO / LAB
DI FAKULTAS SENI MEDIA REKAM
ISI YOGYAKARTA

LOKASI :

KAMPUS ISI YOGYAKARTA
Jl. PARANGTRITIS KM. 6,5 SEWON, BANTUL
D. I. YOGYAKARTA

TAHUN ANGGARAN :

2024

DIBUAT OLEH :

KONTRAKTOR PELAKSANA
CV. MANDALA BUMITALA

MUCH. BUDIN, KORO WISAHUTU, S.N.

DIREKTUR

MELYANTO

PELAKSANA LAPANGAN

DI PERIKSA :

KONSULTAN PENGAWAS
CV. CITRA MATRA ARDITAMA

Ir. SUHADI DATUN

TEAM LEADER

MENYETUJUI

PENGELOLA KEGIATAN
PEMBANTU REKTOR II

Dr. SURYATI, M.Hum.

NIP : 19640901 200604 2001

MENGETAHJI

PEJABAT PEMBUAT KOMITMEN

SETYANTO PUTRO, S.E., M.H.

NIP : 19690118 199503 1 003

JUDUL GAMBAR :

SKALA :

BIDANG DINDING 4

Skala 1 : 50

KODE GAMBAR - NOMOR LEMBAR :

JUMLAH LEMBAR :

21

21



**INSTITUT SENI INDONESIA
YOGYAKARTA**

JL. Parangtritis Km 6.5, Sewon, Bantul, Yogyakarta

ASBUILDDRAWING

PEKERJAAN :

**PEMELIHARAAN KANTIN FAKULTAS SENI PERTUNJUKAN
ISI YOGYAKARTA**


LOKASI

Kampus ISI Yogyakarta




PT. PUTRA NISCALA MAHENDRA

TAHUN - 2024

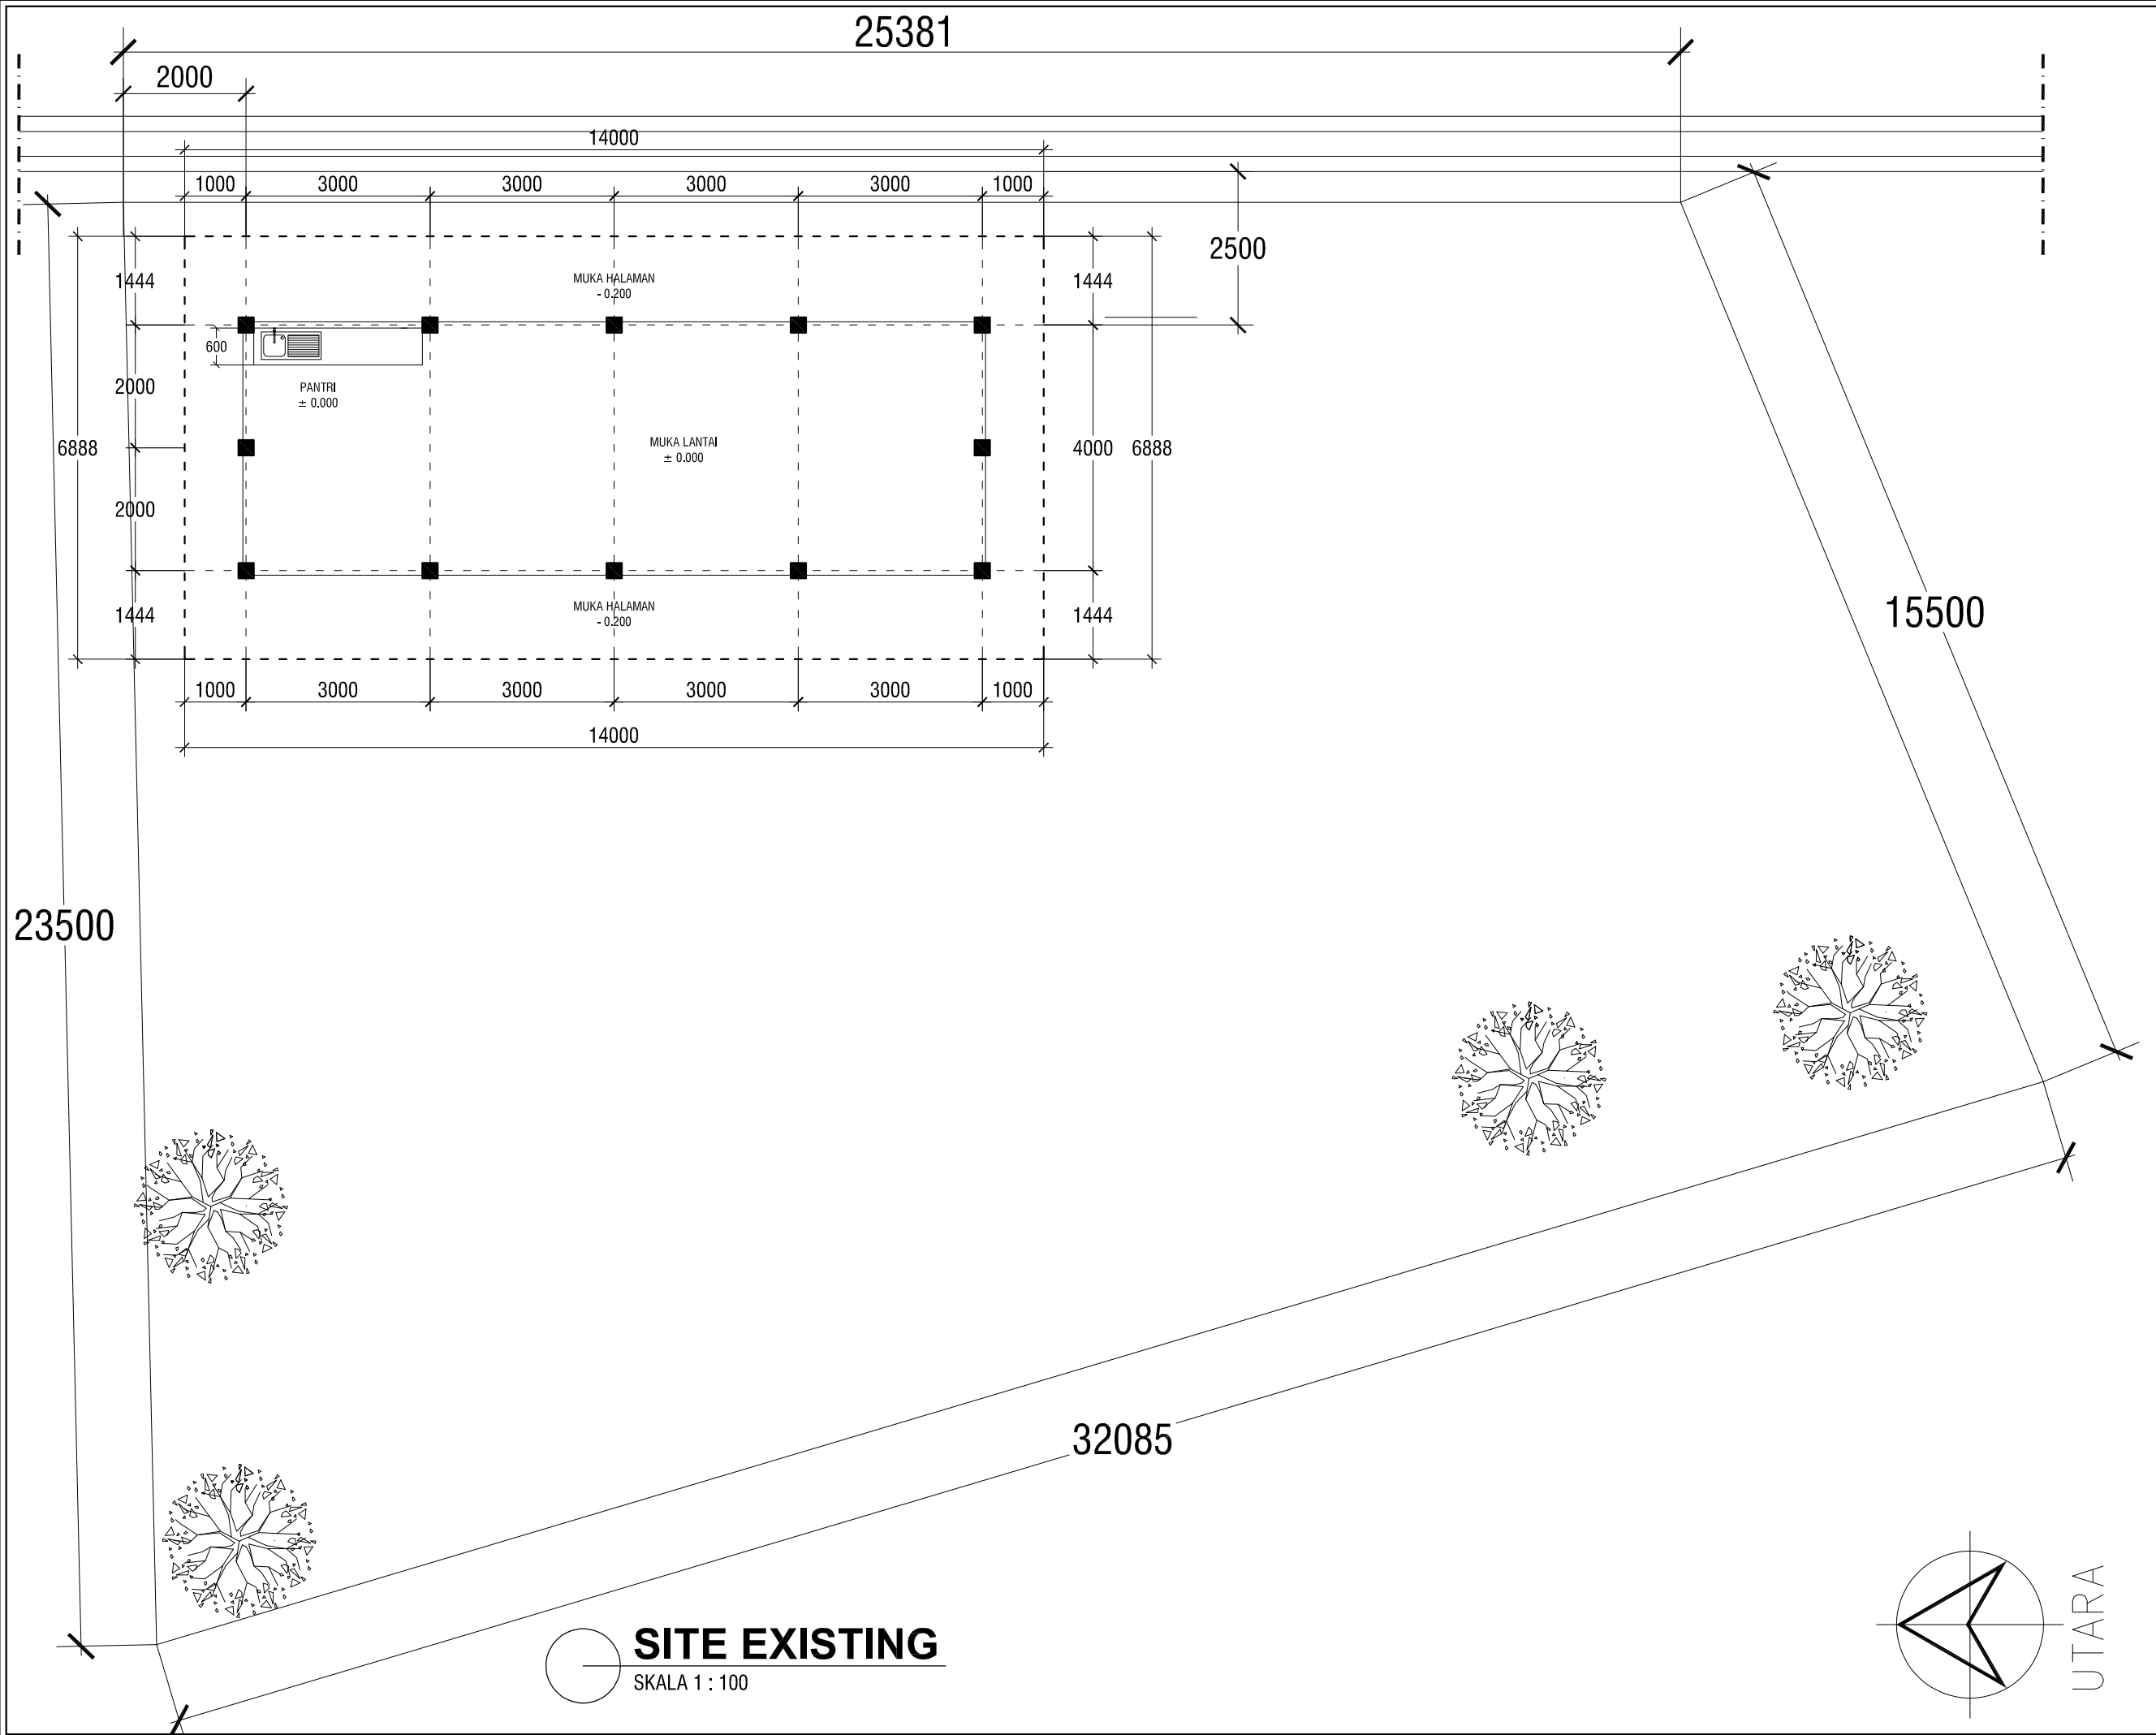


INSTANSI		
 KEMENTERIAN PENDIDIKAN, KEBUDAYAAN, RISET DAN TEKNOLOGI INSTITUT SENI INDONESIA YOGYAKARTA Jl. PARANGTRITIS KM 6.5 SEWON BANTUL YOGYAKARTA Telepon : (0.274) 379 133, 373 659		
PEKERJAAN		
PEMELIHARAAN KANTIN SENI PERTUJUKAN ISI YOGYAKARTA TAHUN ANGGARAN 2024		
LOKASI		
KAMPUS ISI YOGYAKARTA		
MENGETAHUI / MENYETUJUI		
PEMBANTU REKTOR II		
Dr. Dra. SURYATI, M. Hum, 19640901 200604 2 001		
MENGETAHUI / MENYETUJUI		
PEJABAT PEMBUAT KOMITMEN		
SETYANTO PUTRO, S.E. NIP : 19690118 199503 1 003		
DIBUAT		
KONTRAKTOR CV. PUTRA NISCALA MAHENDRA		
MASKUR AZIZI		
KETERANGAN		
ASBUILLDRAWING		
KETERANGAN		
JUDUL GAMBAR		SKALA
SITE EXISTING		1 : 100
DITERBITKAN :		
NO	KODE	JMLH LBR
01	ARS - 2024	23

- Pekerjaan Pondasi
- Pekerjaan rabat
- Pekerjaan Kolom
- Pekerjaan Atap
- Pekerjaan Meja Beton

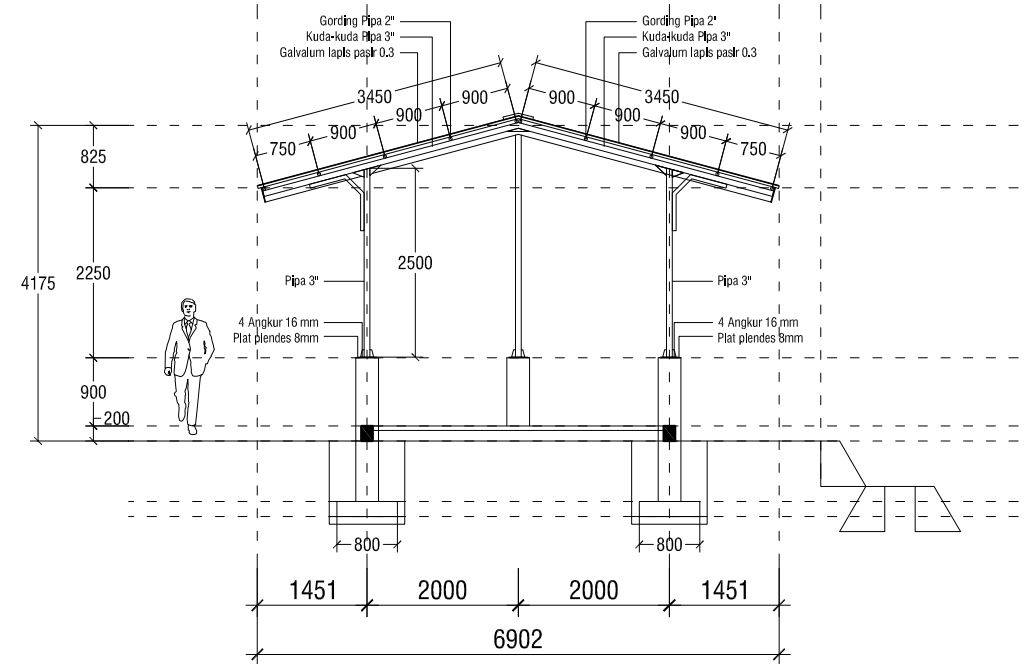


**POTONGAN MEMENDEK
EXISTING**
SKALA 1 : 100

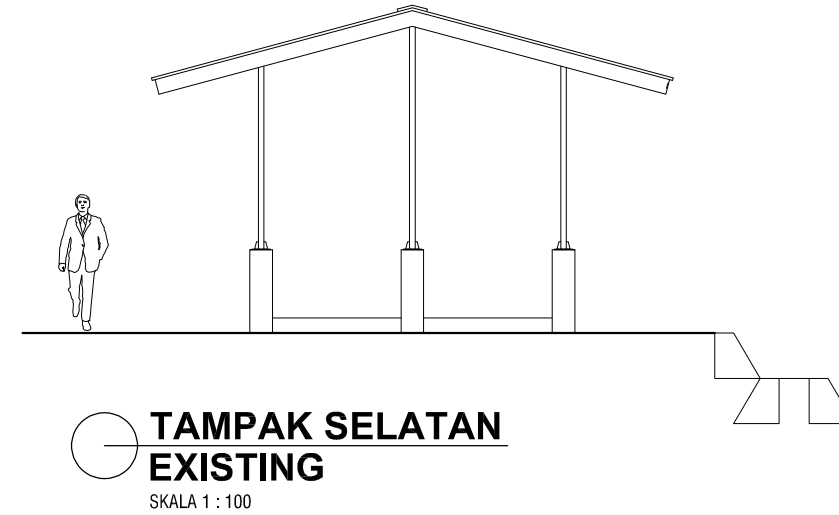

TAMPAK SELATAN
EXISTING
SKALA 1 : 100

- Pekerjaan Pondasi
- Pekerjaan rabat
- Pekerjaan Kolom
- Pekerjaan Atap
- Pekerjaan Meja Beton

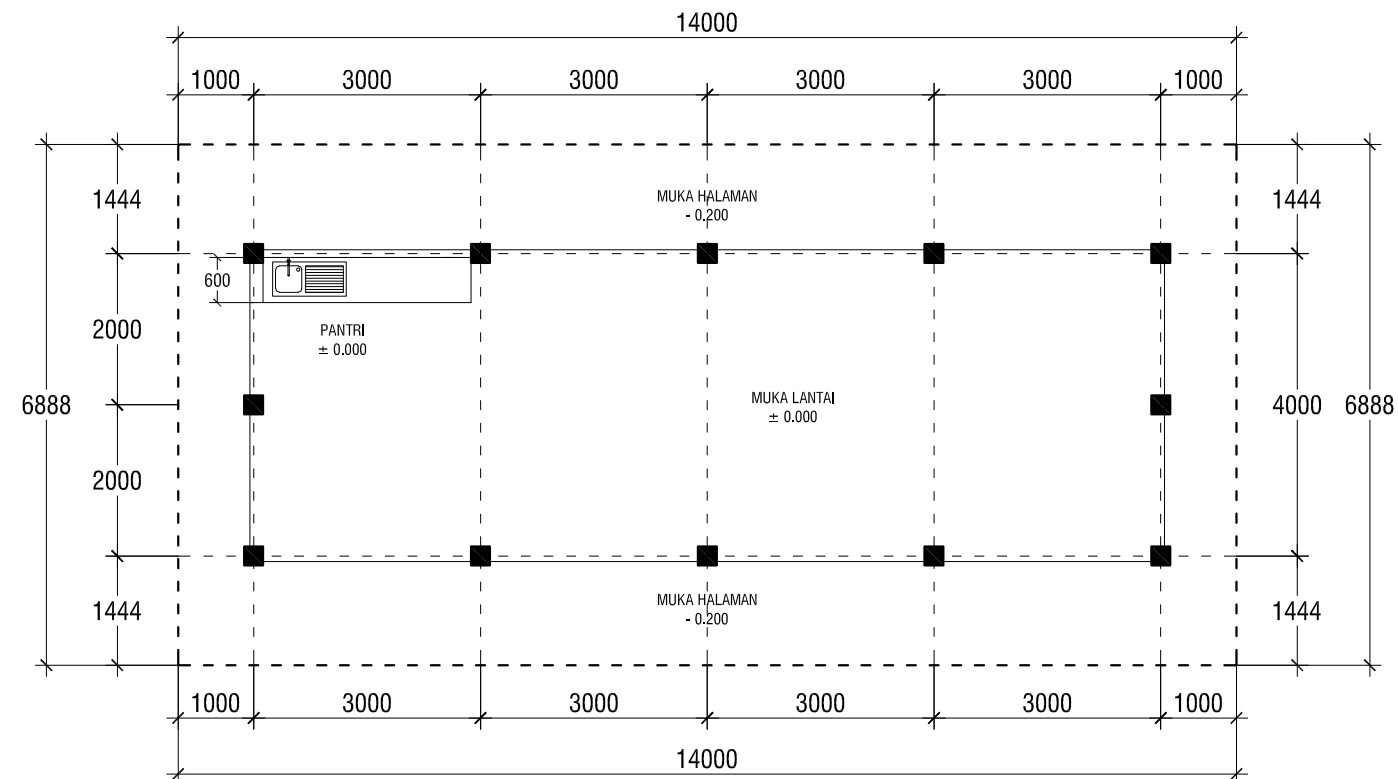

DENAH KANTIN FSP EXISTING
SKALA 1 : 100

**KEMENTERIAN PENDIDIKAN,
KEBUDAYAAN, RISET DAN TEKNOLOGI**
INSTITUT SENI INDONESIA
YOGYAKARTA
JL. PARANGTRITIS KM 6.5 SEWON BANTUL YOGYAKARTA
Telepon : (0274) 379 133, 379 659

PEKERJAAN

PEMELIHARAAN KANTIN SENI PERTUNJUKAN
ISI YOGYAKARTA
TAHUN ANGGARAN 2024

LOKASI

KAMPUS
ISI YOGYAKARTA

MENGETAHUI / MENYETUJUI

PEMBANTU REKTOR II

Dr. Dra. SURYATI, M. Hum.
19640901 200604 2 001

MENGETAHUI / MENYETUJUI

PEJABAT PEMBUAT KOMITMEN

SETYANTO PUTRO, S.E.
NIP : 19690118 199503 1 003

DIBUAT

KONTRAKTOR
CV. PUTRA NISCALA MAHENDRA


MASKUR AZIZI

KETERANGAN


ASBUILDRAWING

KETERANGAN


JUDUL GAMBAR		SKALA
DENAH EXISTING TAMPAK SLEATAN POTONGAN MEMENDEK		1 : 100 1 : 100 1 : 100
DITERBITKAN :		
NO	KODE	JMLH LBR
02	ARS - 2024	23

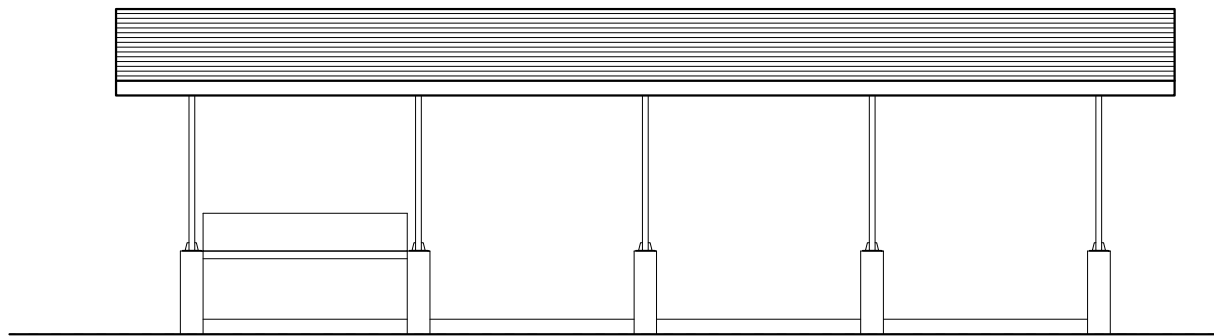

TAMPAK BARAT EXISTING
SKALA 1 : 100

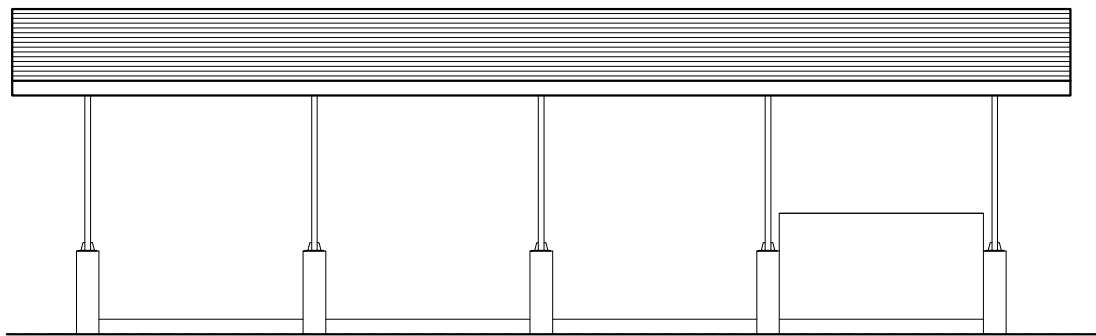


TAMPAK TIMUR EXISTING
SKALA 1 : 100

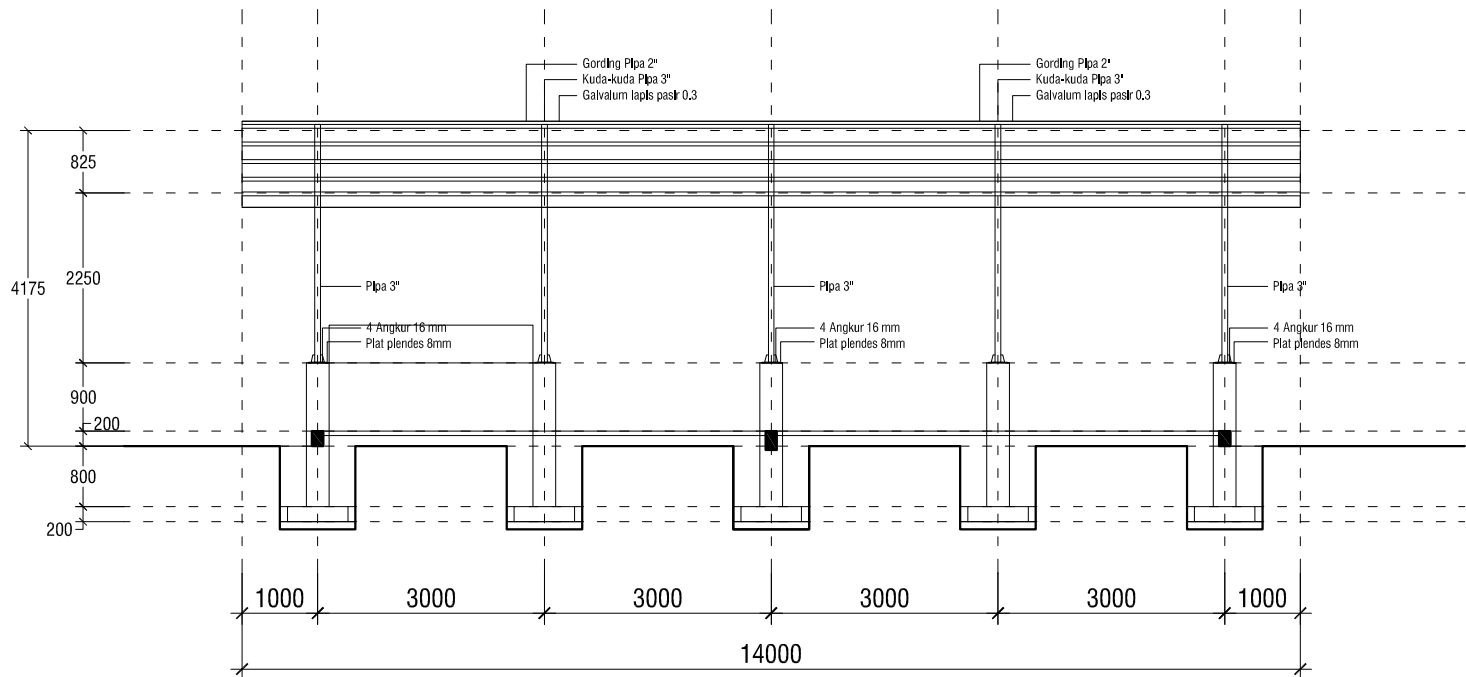


POTONGAN MEMANJANG
EXISTING
SKALA 1 : 100

INSTANSI		
 KEMENTERIAN PENDIDIKAN, KEBUDAYAAN, RISET DAN TEKNOLOGI INSTITUT SENI INDONESIA YOGYAKARTA JL. PARANGTRITIS KM 6.5 SEWON BANTUL YOGYAKARTA Telepon : (0.274) 379 133, 373 669		
PEKERJAAN		
PEMELIHARAAN KANTIN SENI PERTUJULUKAN ISI YOGYAKARTA TAHUN ANGGARAN 2024		
LOKASI		
KAMPUS ISI YOGYAKARTA		
MENGETAHUI / MENSETUJUI		
PEMBANTU REKTOR II		
Dr. Dra. SURYATI, M. Hum, 19640901 200604 2 001		
MENGETAHUI / MENSETUJUI		
PEJABAT PEMBUAT KOMITMEN		
SETYANTO PUTRO, S.E. NIP : 19690118 199503 1 003		
DIBUAT		
KONTRAKTOR CV. PUTRA NISCALA MAHENDRA		
MASKUR AZIZI		
KETERANGAN		
ASBUILLDRAWING		
KETERANGAN		
JUDUL GAMBAR		SKALA
TAMPAK BARAT EXISTING		1 : 100
TAMPAK TIMUR EXISTING		1 : 100
POTONGAN MEMANJANG		1 : 100
DITERBITKAN :		
NO	KODE	JMLH LBR
03	ARS - 2024	23

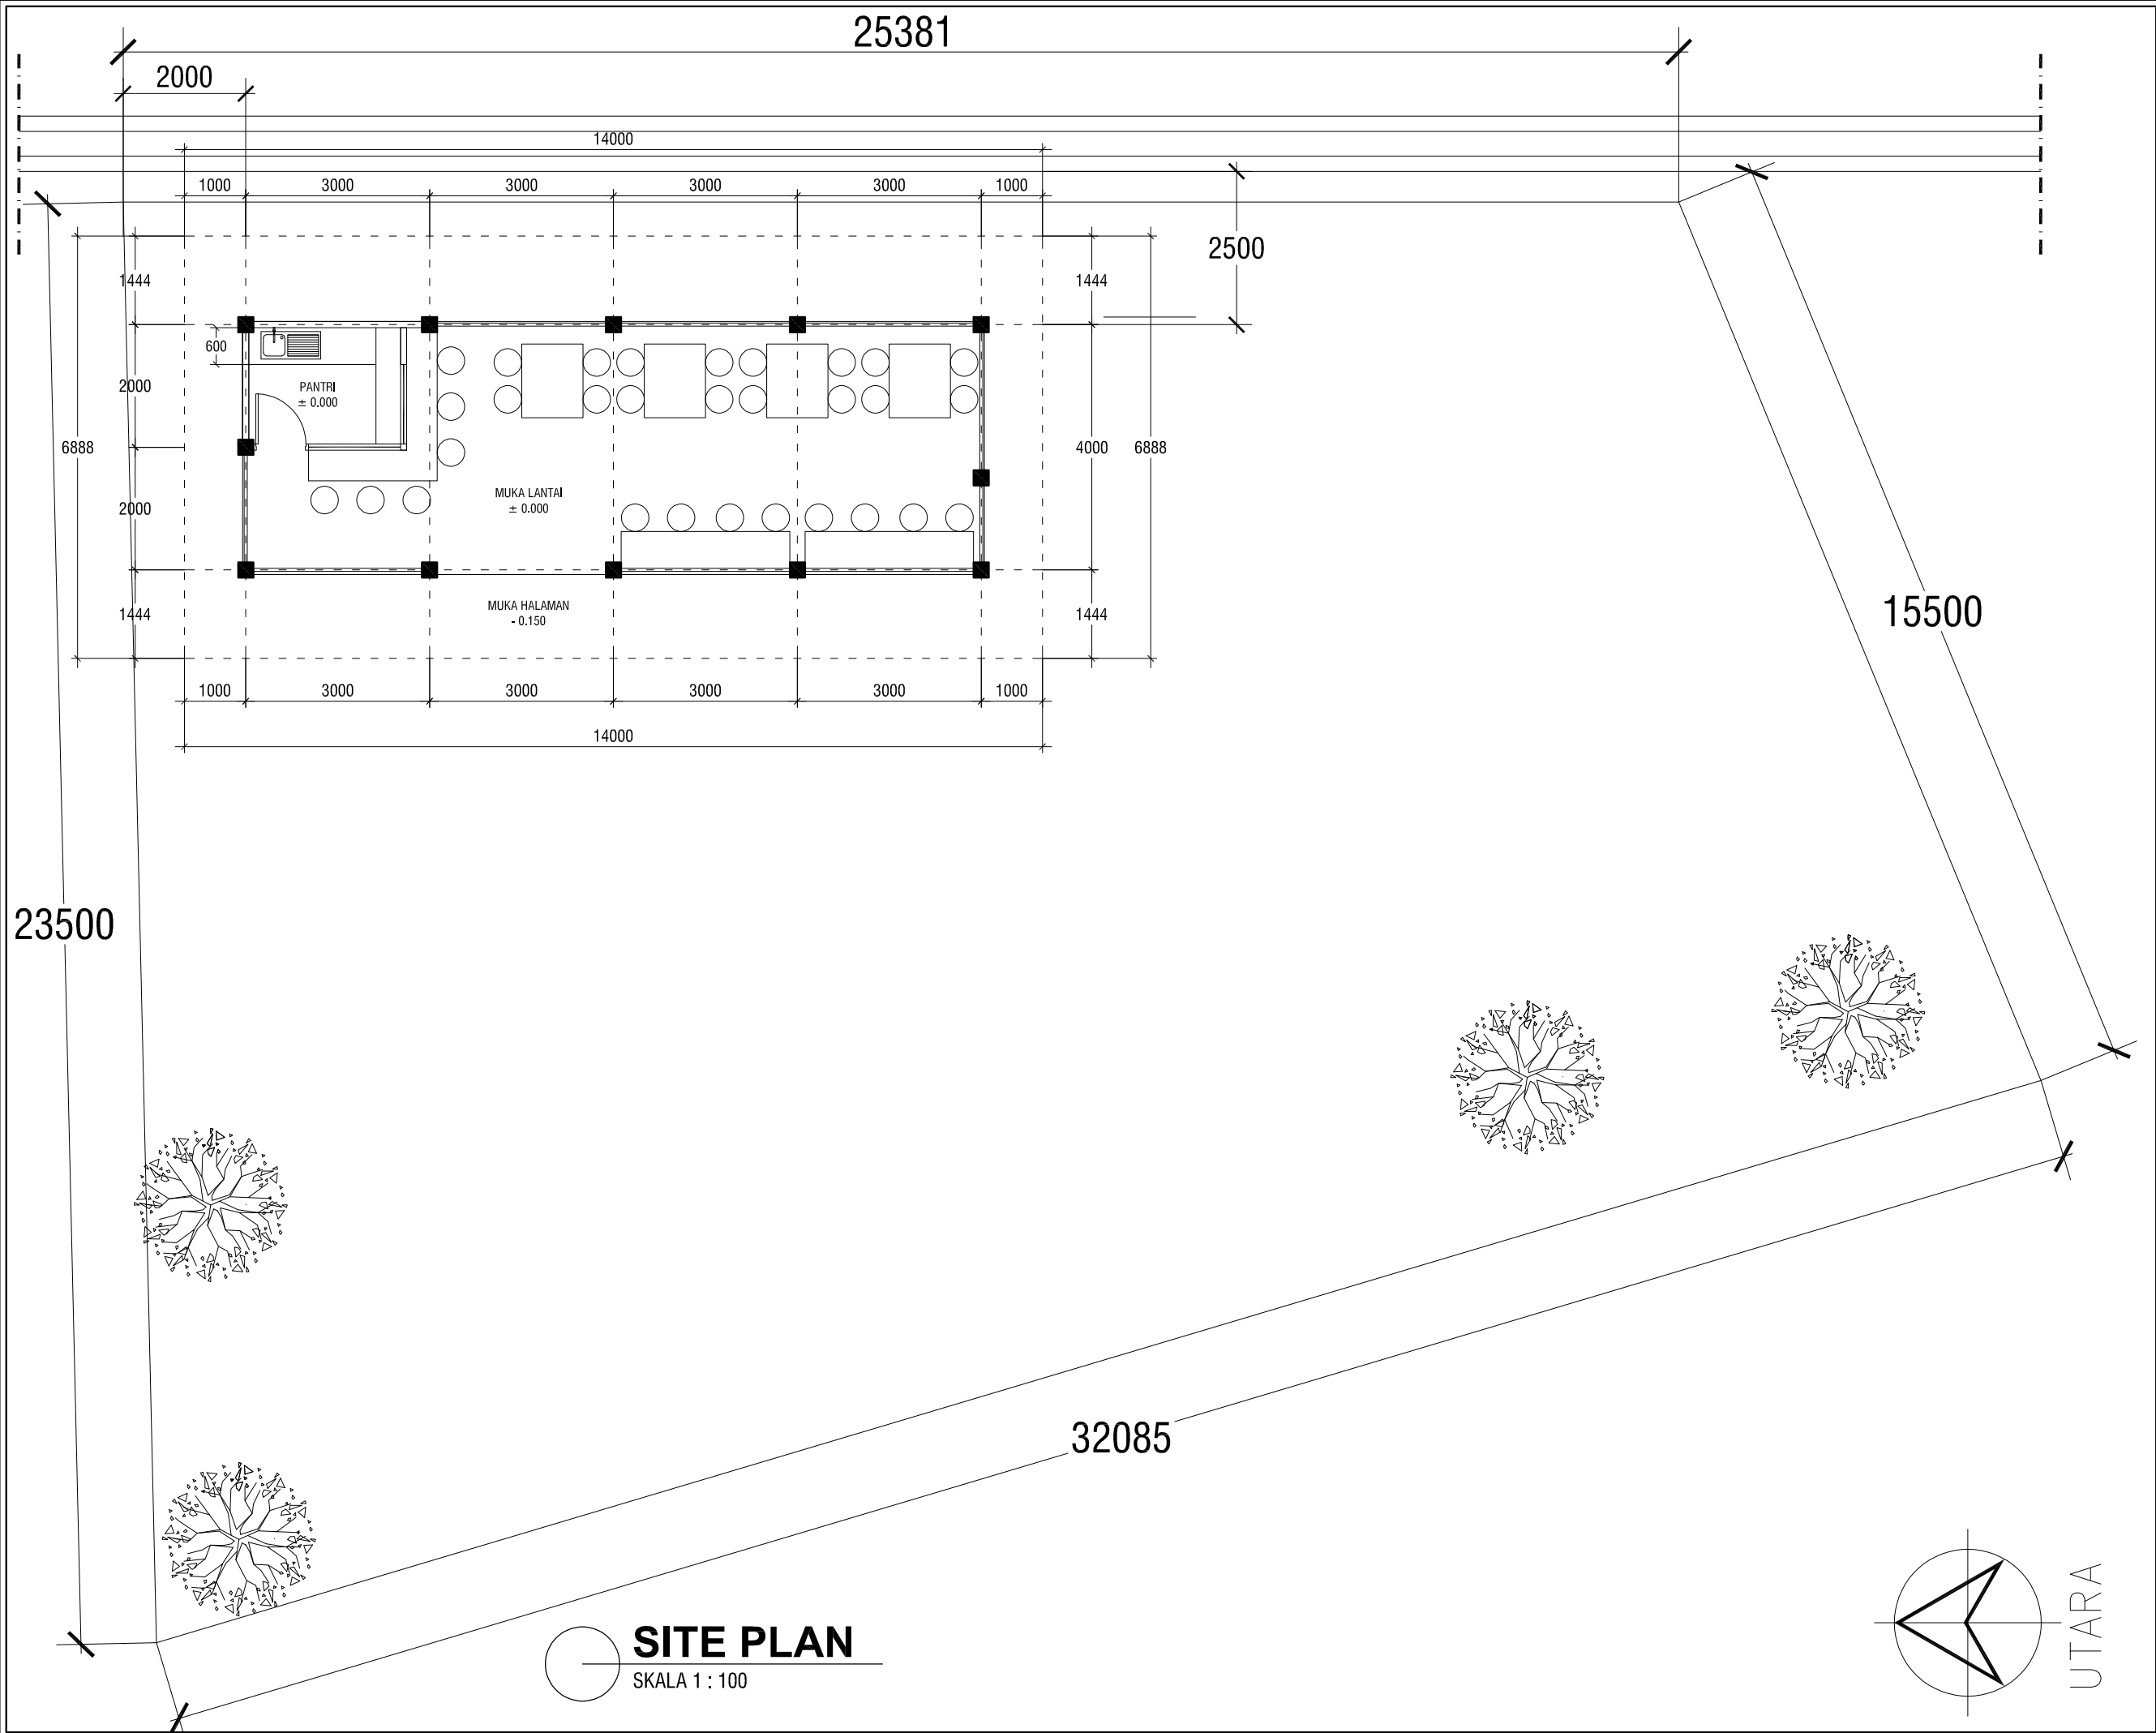


SITE PLAN
SKALA 1 : 100


INSTANSI		
 KEMENTERIAN PENDIDIKAN, KEBUDAYAAN, RISET DAN TEKNOLOGI INSTITUT SENI INDONESIA YOGYAKARTA JL. PARANGTRITIS KM 6.5 SEWON BANTUL YOGYAKARTA Telepon : (0.274) 379 133, 373 659		
PEKERJAAN		
PEMELIHARAAN KANTIN SENI PERTUJUKAN ISI YOGYAKARTA TAHUN ANGGARAN 2024		
LOKASI		
KAMPUS ISI YOGYAKARTA		
MENGETAHUI / MENYETUJUI		
PEMBANTU REKTOR II		
Dr. Dra. SURYATI, M. Hum, 19640901 200604 2 001		
MENGETAHUI / MENYETUJUI		
PEJABAT PEMBUAT KOMITMEN		
SETYANTO PUTRO, S.E. NIP : 19690118 199503 1 003		
DIBUAT		
KONTRAKTOR CV. PUTRA NISCALA MAHENDRA		
MASKUR AZIZI		
KETERANGAN		
ASBUILLDRAWING		
KETERANGAN		
JUDUL GAMBAR		SKALA
SITE PLAN		1 : 100
DITERBITKAN :		
NO	KODE	JMLH LBR
04	ARS - 2024	23

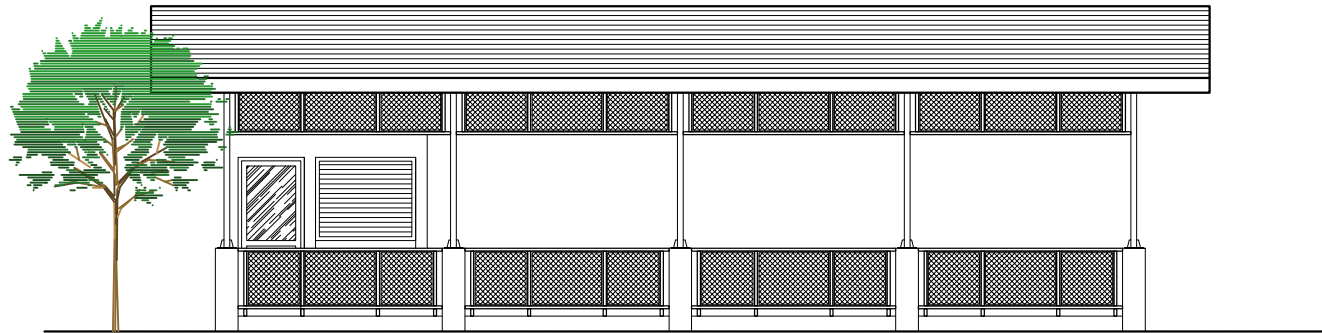


TAMPAK BARAT BARU
SKALA 1 : 100

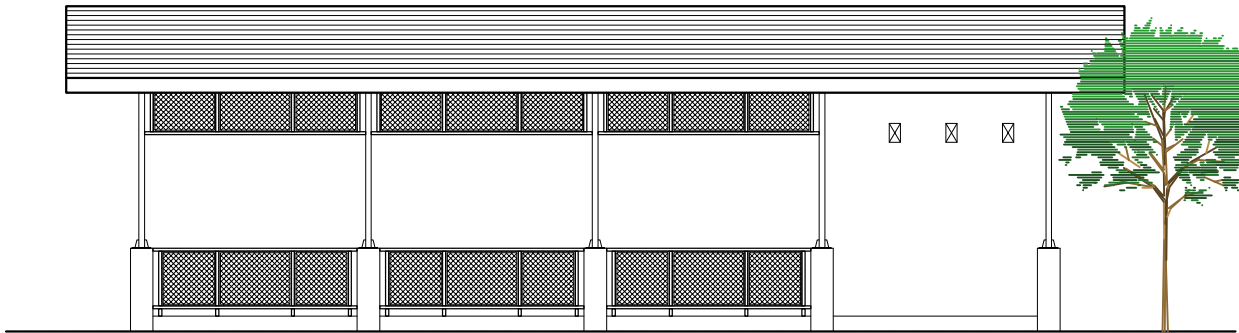


TAMPAK TIMUR BARU
SKALA 1 : 100

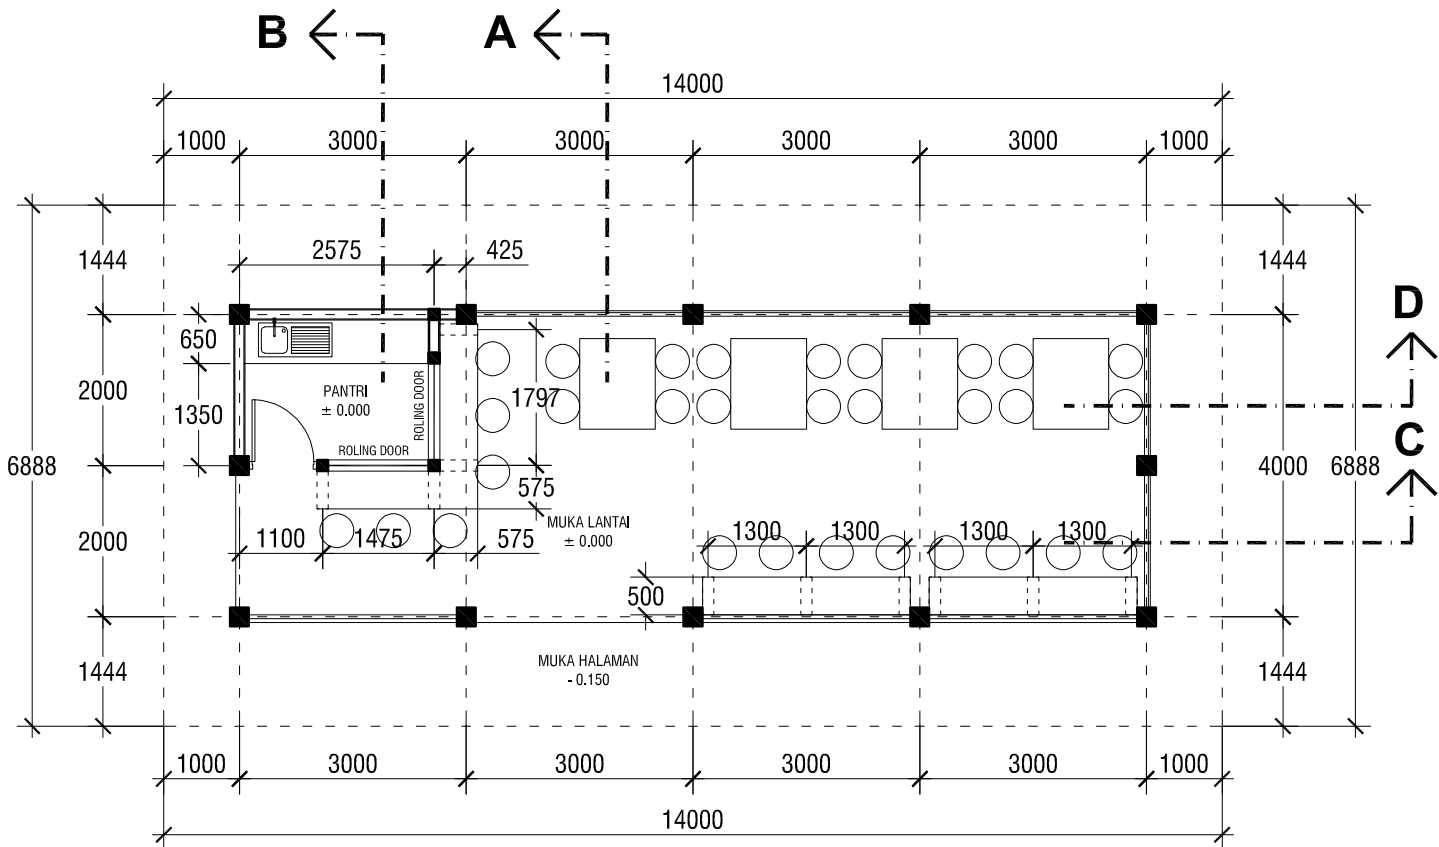

DENAH KANTIN FSP BARU
SKALA 1 : 100

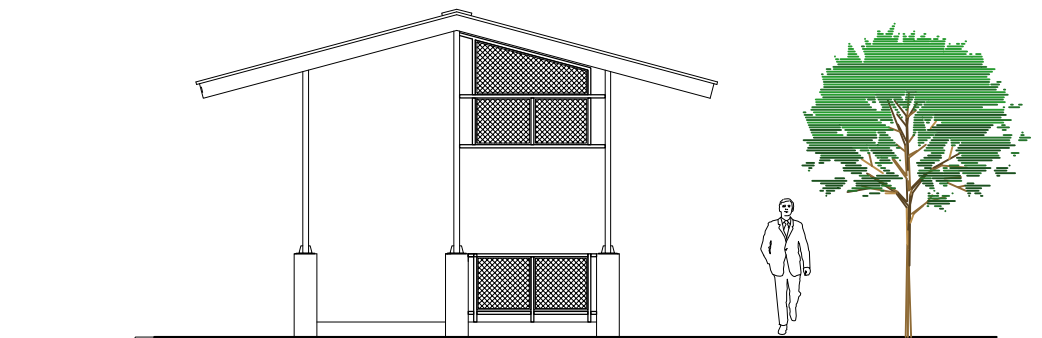

TAMPAK UTARA BARU
SKALA 1 : 100

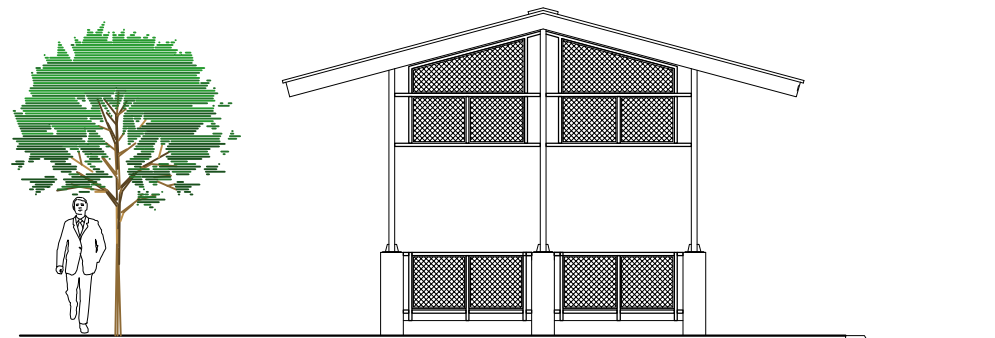


TAMPAK SELATAN BARU
SKALA 1 : 100

INSTANSI		
 KEMENTERIAN PENDIDIKAN, KEBUDAYAAN, RISET DAN TEKNOLOGI INSTITUT SENI INDONESIA YOGYAKARTA JL. PARANGTRITIS KM 6.5 SEWON BANTUL, YOGYAKARTA Telepon : (0 274) 379 133, 373 699		
PEKERJAAN		
PEMELIHARAAN KANTIN SENI PERTUJUKAN ISI YOGYAKARTA TAHUN ANGGARAN 2024		
LOKASI		
KAMPUS ISI YOGYAKARTA		
MENGETAHUI / MENSETUJUI		
PEMBANTU REKTOR II		
Dr. Dra. SURYATI, M. Hum, 19640901 200604 2 001		
MENGETAHUI / MENSETUJUI		
PEJABAT PEMBUAT KOMITMEN		
SETYANTO PUTRO, S.E. NIP : 19690118 199503 1 003		
DIBUAT		
KONTRAKTOR CV. PUTRA NISCALA MAHENDRA		
MASKUR AZIZI		
KETERANGAN		
ASBUILLDRAWING		
KETERANGAN		
JUDUL GAMBAR		SKALA
DENAH BARU		1 : 100
TAMPAK SLEATAN BARU		1 : 100
TAMPAK UTARA BARU		1 : 100
TAMPAK TIMUR BARU		1 : 100
TAMPAK BARAT BARU		1 : 100
DITERBITKAN :		
NO	KODE	JMLH LBR
05	ARS - 2024	23

PEKERJAAN YANG SUDAH DI KERJAKAN :

- Pekerjaan Pondasi
- Pekerjaan rabat
- Pekerjaan Kolom
- Pekerjaan Atap
- Pekerjaan Meja Beton

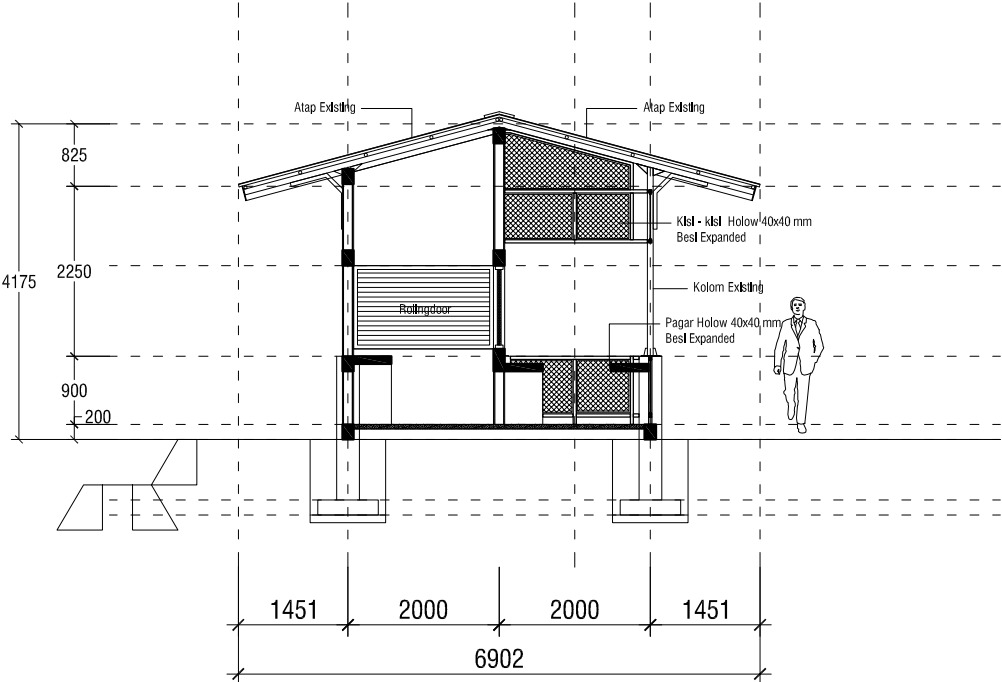


POTONGAN A - A

SKALA 1 : 100


PEKERJAAN YANG SUDAH DI KERJAKAN :

- Pekerjaan Pondasi
- Pekerjaan rabat
- Pekerjaan Kolom
- Pekerjaan Atap
- Pekerjaan Meja Beton

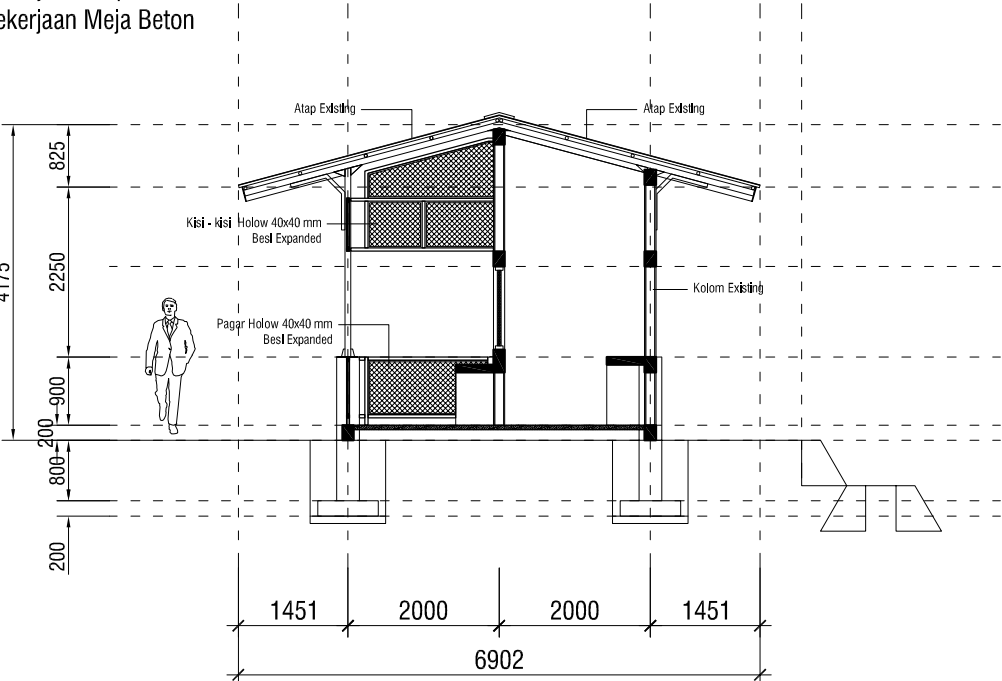


POTONGAN B - B

SKALA 1 : 100

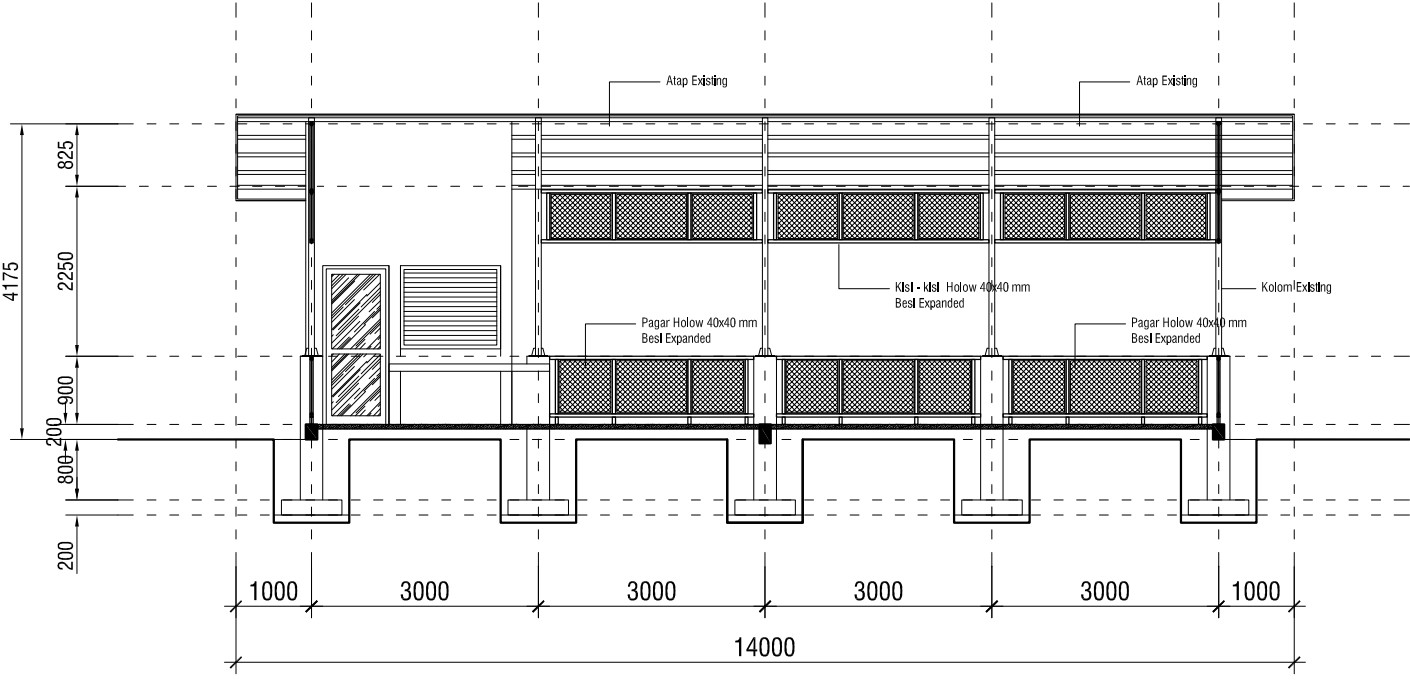

POTONGAN C - C

SKALA 1 : 100

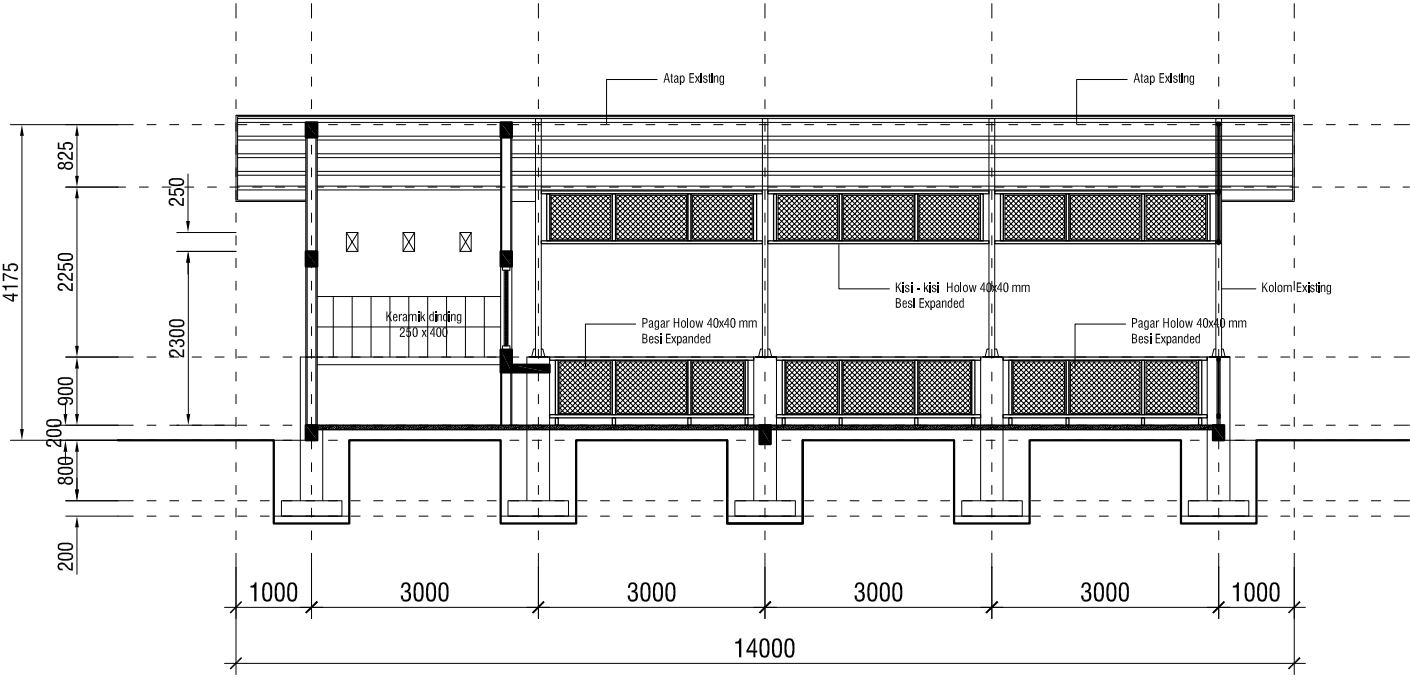

POTONGAN D - D

SKALA 1 : 100

INSTANSI



KEMENTERIAN PENDIDIKAN,
KEBUDAYAAN, RISET DAN TEKNOLOGI
INSTITUT SENI INDONESIA
YOGYAKARTA

JL. PARANGTRITIS KM 6.5 SEWON BANTUL YOGYAKARTA
Telepon : (0 274) 379 133, 373 669

PEKERJAAN

PEMELIHARAAN KANTIN SENI PERTUJUKAN
ISI YOGYAKARTA
TAHUN ANGGARAN 2024

LOKASI

KAMPUS
ISI YOGYAKARTA

MENGETAHUI / MENYETUJUI

PEMBANTU REKTOR II

Dr. Dra. SURYATI, M. Hum.,
19640901 200604 2 001

MENGETAHUI / MENYETUJUI

PEJABAT PEMBUAT KOMITMEN

SETYANTO PUTRO, S.E.
NIP : 19690118 199503 1 003

DIBUAT

KONTRAKTOR
CV. PUTRA NISCALA MAHENDRA

MASKUR AZIZI


KETERANGAN

ASBUILLDRAWING


KETERANGAN

JUDUL GAMBAR	SKALA
POTONGAN A - A	1 : 100
POTONGAN B - B	1 : 100
POTONGAN C - C	1 : 100
POTONGAN D - D	1 : 100

DITERBITKAN :		
NO	KODE	JMLH LBR
06	ARS - 2024	23

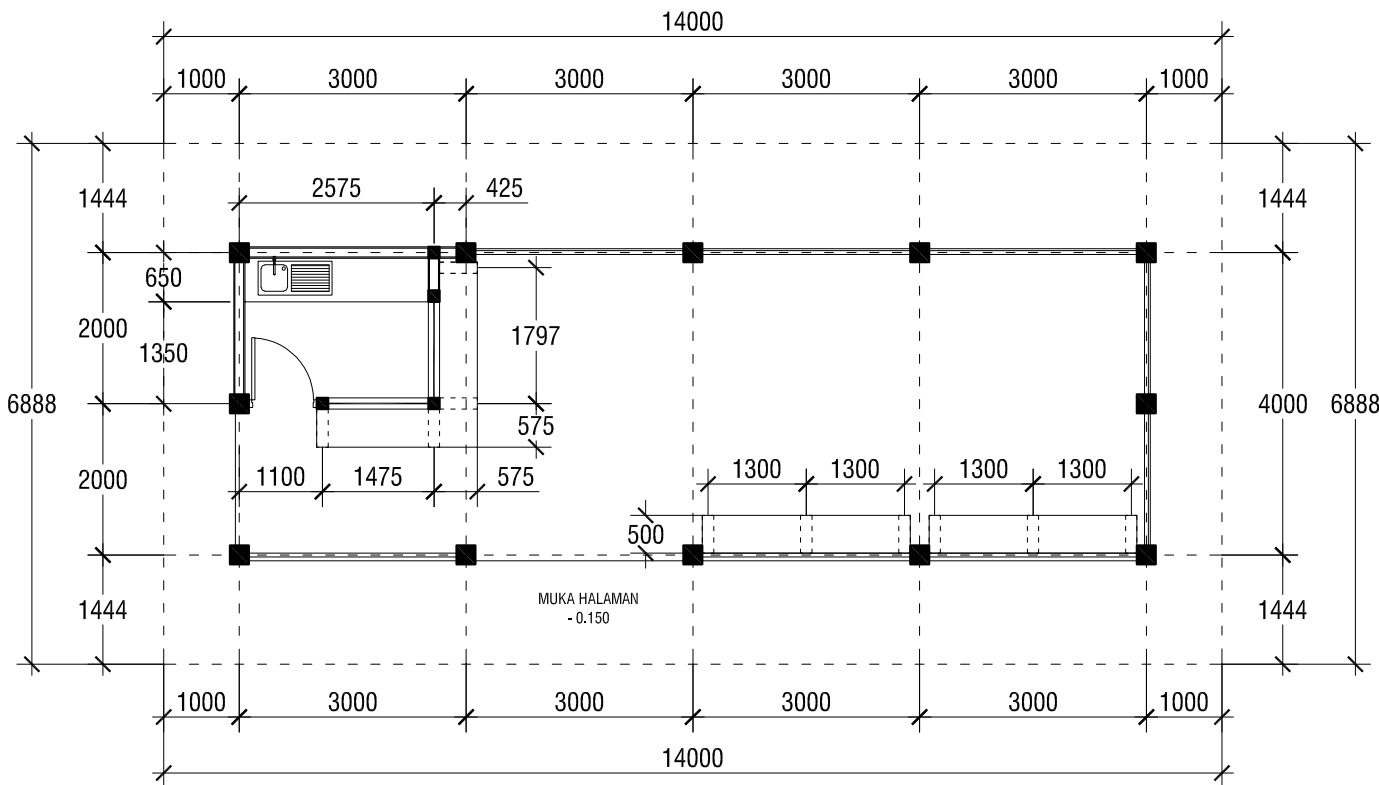


DENAH KANTIN FSP BARU
SKALA 1 : 100


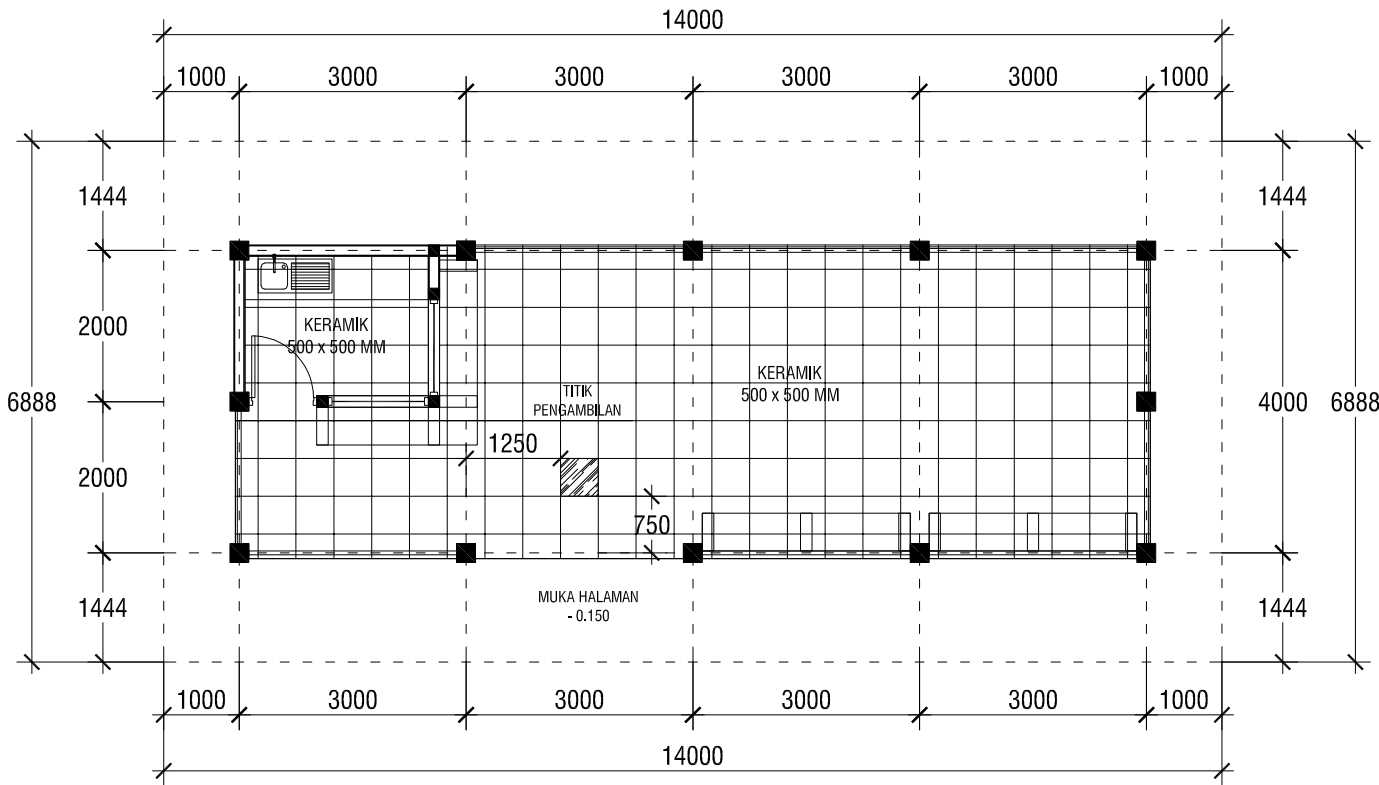


DENAH KERAMIK
SKALA 1 : 100



INSTANSI		
 KEMENTERIAN PENDIDIKAN, KEBUDAYAAN, RISET DAN TEKNOLOGI INSTITUT SENI INDONESIA YOGYAKARTA JL. PARANGTRITIS KM 6.5 SEWON BANTUL YOGYAKARTA Telepon : (0.274) 379 133, 373 669		
PEKERJAAN		
PEMELIHARAAN KANTIN SENI PERTUJUKAN ISI YOGYAKARTA TAHUN ANGGARAN 2024		
LOKASI		
KAMPUS ISI YOGYAKARTA		
MENGETAHUI / MENSETUJUI		
PEMBANTU REKTOR II		
Dr. Dra. SURYATI, M. Hum., 19640901 200604 2 001		
MENGETAHUI / MENSETUJUI		
PEJABAT PEMBUAT KOMITMEN		
SETYANTO PUTRO, S.E., NIP : 19690118 199503 1 003		
DIBUAT		
KONTRAKTOR CV. PUTRA NISCALA MAHENDRA		
MASKUR AZIZI		
KETERANGAN		
ASBUILLDRAWING		
KETERANGAN		
JUDUL GAMBAR		SKALA
DENAH KANTIN DENAH KERAMIK		1 : 100 1 : 100
DITERBITKAN :		
NO	KODE	JMLH LBR
07	ARS - 2024	23

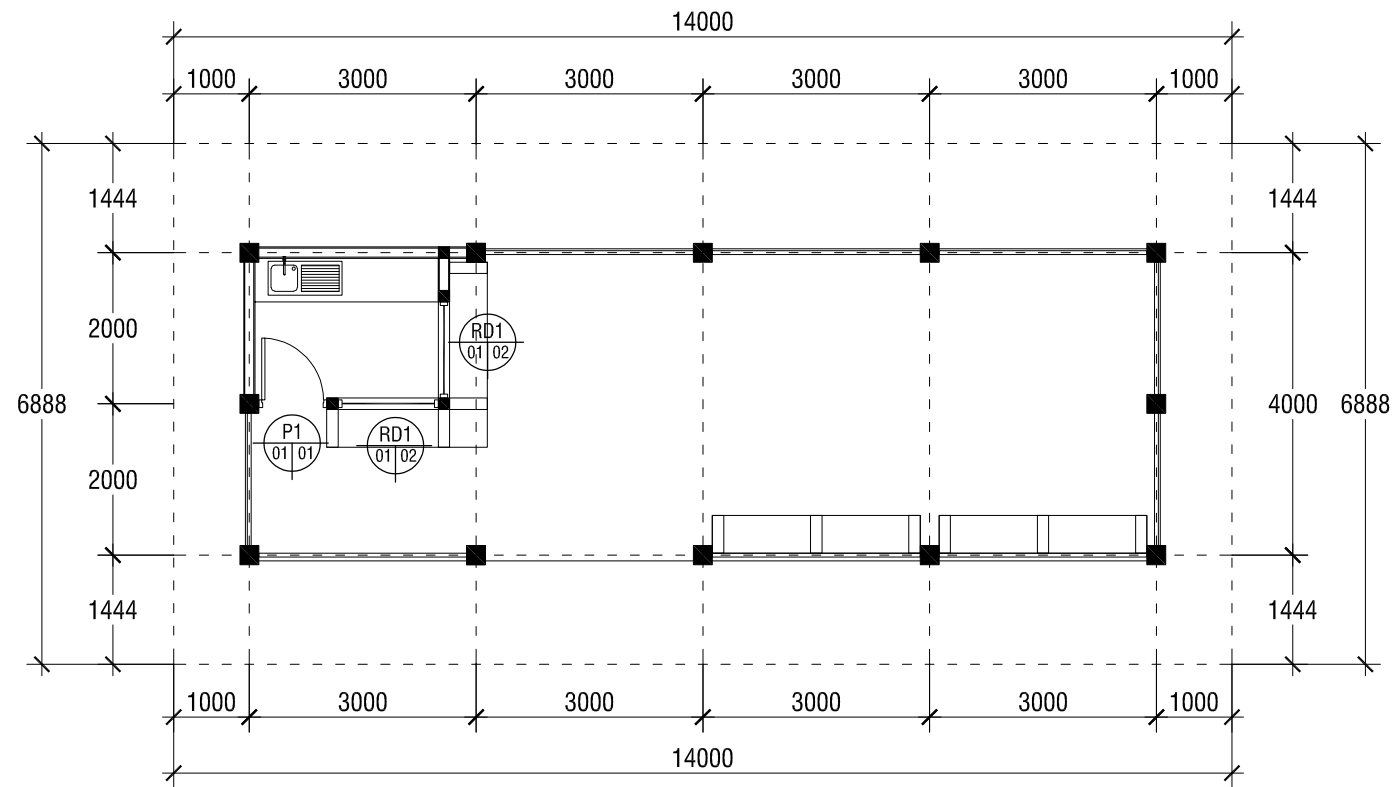

DENAH PINTU DAN JENDELA
SKALA 1 : 100

 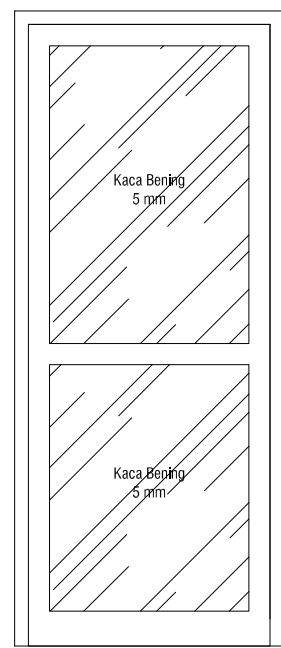

DETAIL P01
SKALA 1 : 25

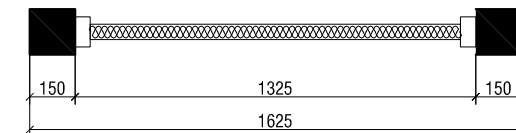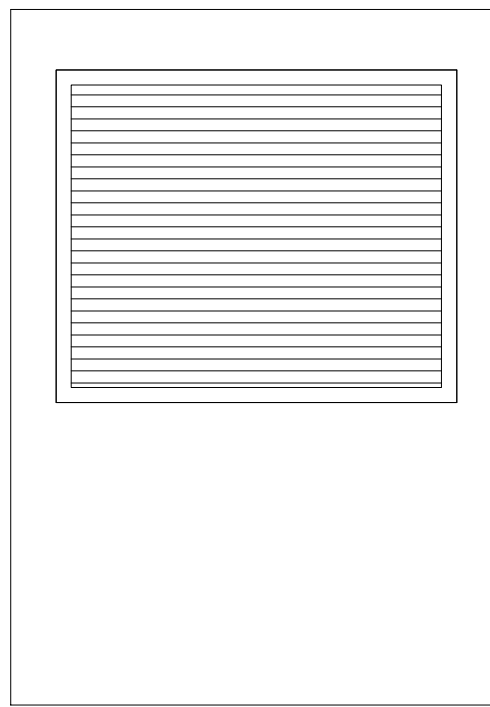

DETAIL ROLLING DOOR
SKALA 1 : 25

INSTANSI



KEMENTERIAN PENDIDIKAN,
KEBUDAYAAN, RISET DAN TEKNOLOGI
INSTITUT SENI INDONESIA
YOGYAKARTA

JL. PARANGTRITIS KM 6.5 SEWON BANTUL YOGYAKARTA
Telepon : (0 274) 379 133, 373 669

PEKERJAAN

PEMELIHARAAN KANTIN SENI PERTUJUKAN
ISI YOGYAKARTA
TAHUN ANGGARAN 2024

LOKASI

KAMPUS
ISI YOGYAKARTA

MENGETAHUI / MENYETUJUI

PEMBANTU REKTOR II

Dr. Dra. SURYATI, M. Hum.,
19640901 200604 2 001

MENGETAHUI / MENYETUJUI

PEJABAT PEMBUAT KOMITMEN

SETYANTO PUTRO, S.E.,
NIP : 19690118 199503 1 003

DIBUAT

KONTRAKTOR
CV. PUTRA NISCALA MAHENDRA

MASKUR AZIZI

KETERANGAN

ASBUILLDRAWING

KETERANGAN

JUDUL GAMBAR


SKALA

DENAH KUSEN PINTU DAN
JENDELA

1 : 100


DITERBITKAN :

NO	KODE	JMLH LBR
08	ARS - 2024	23

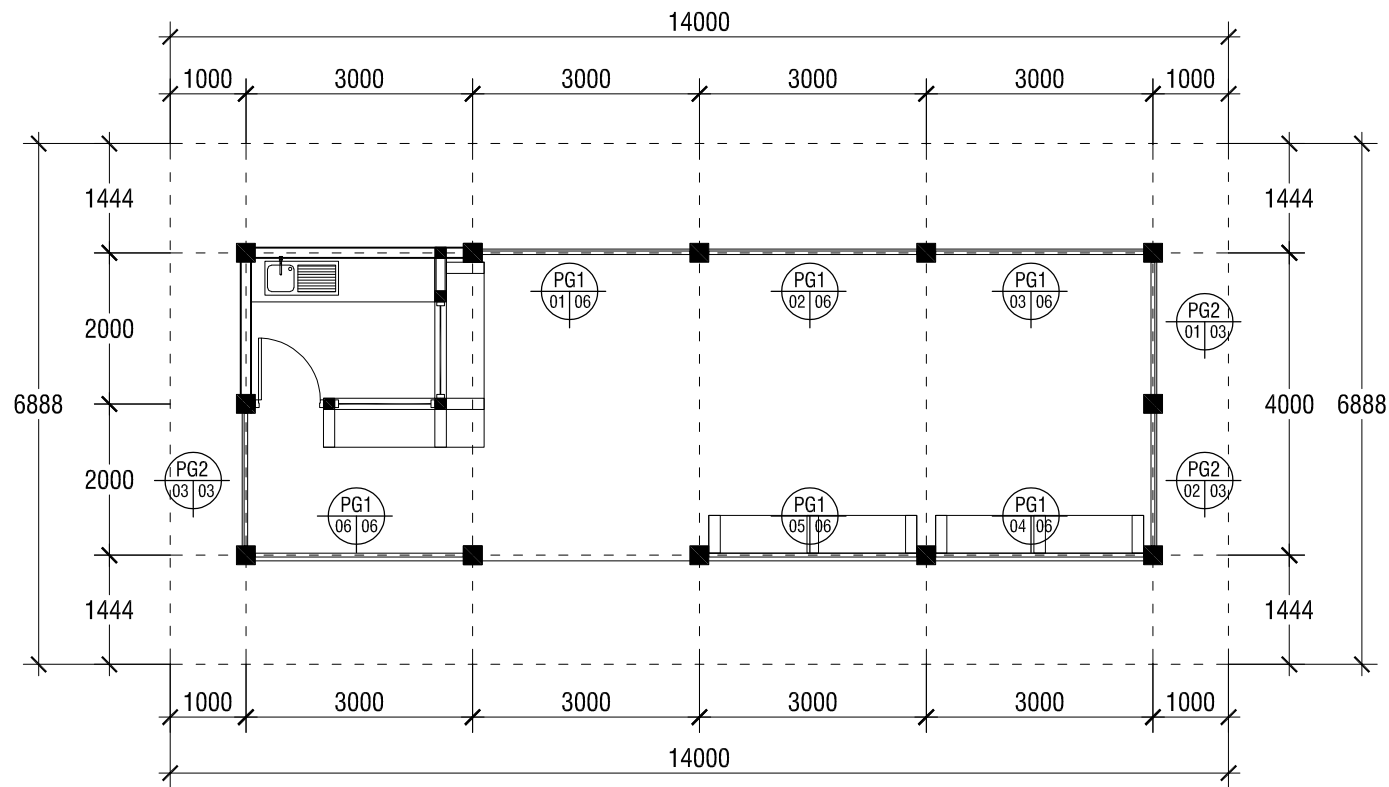



DENAH PINTU DAN JENDELA

SKALA 1 : 100

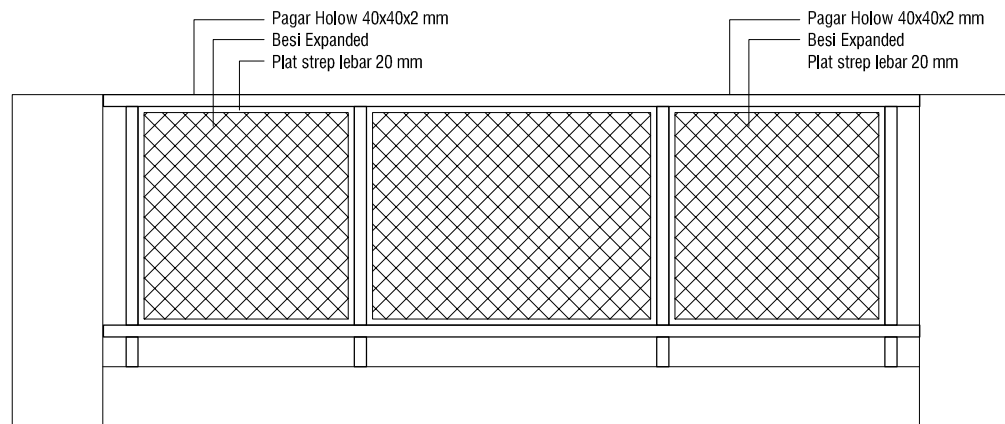


DETAIL PG1

SKALA 1 : 25

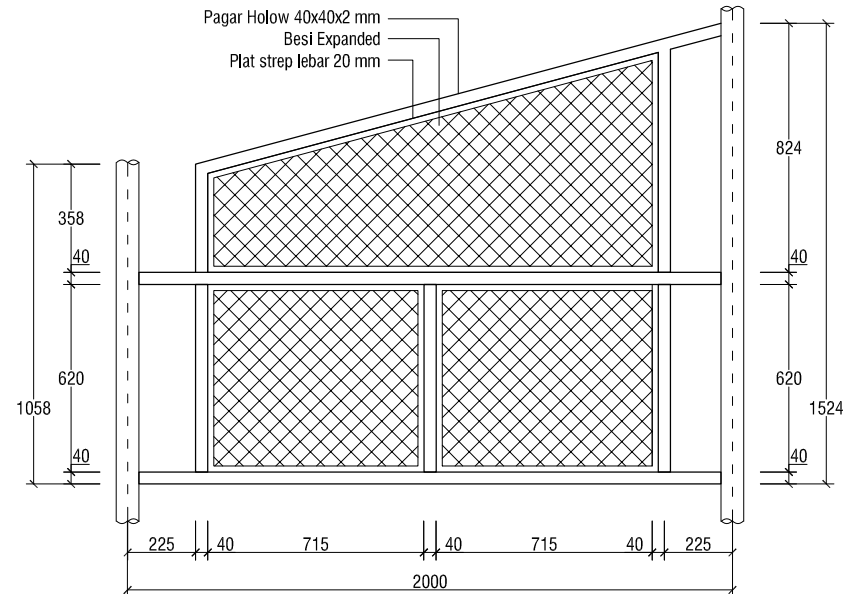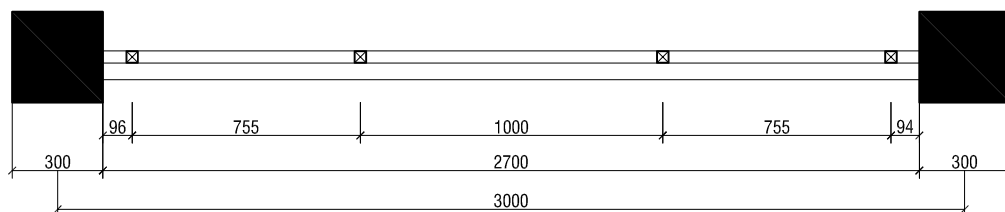


DETAIL KS2

SKALA 1 : 25

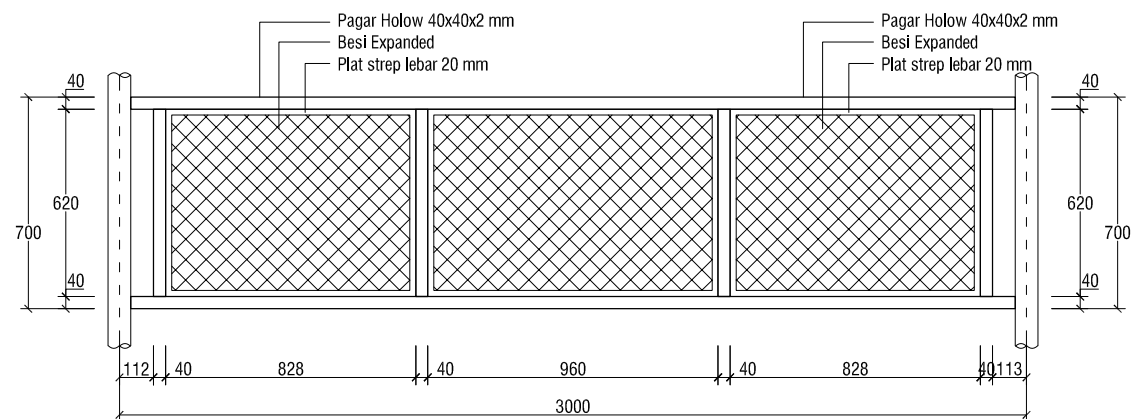


DETAIL KS1

SKALA 1 : 25

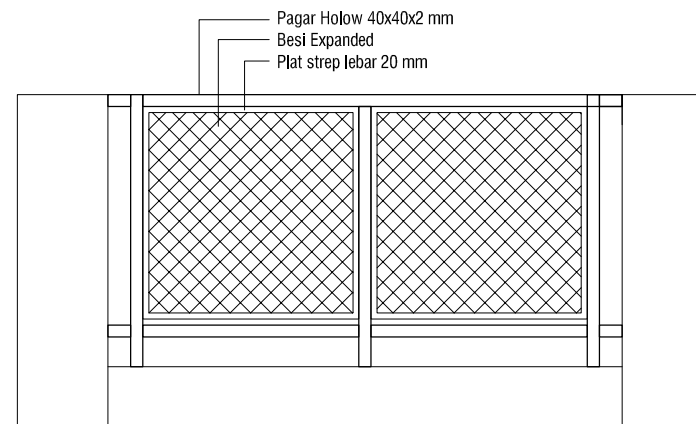

DETAIL PG2

SKALA 1 : 25

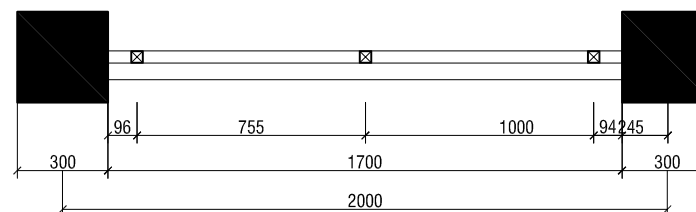


INSTANSI		
 KEMENTERIAN PENDIDIKAN, KEBUDAYAAN, RISET DAN TEKNOLOGI INSTITUT SENI INDONESIA YOGYAKARTA JL. PARANGTRITIS KM 6.5 SEWON BANTUL YOGYAKARTA Telepon : (0 274) 379 133, 373 669		
PEKERJAAN		
PEMELIHARAAN KANTIN SENI PERTUJUKAN ISI YOGYAKARTA TAHUN ANGGARAN 2024		
LOKASI		
KAMPUS ISI YOGYAKARTA		
MENGETAHUI / MENYETUJUI		
PEMBANTU REKTOR II		
Dr. Dra. SURYATI, M. Hum., 19640901 200604 2 001		
MENGETAHUI / MENYETUJUI		
PEJABAT PEMBUAT KOMITMEN		
SETYANTO PUTRO, S.E. NIP : 19690118 199503 1 003		
DIBUAT		
KONTRAKTOR CV. PUTRA NISCALA MAHENDRA		
MASKUR AZIZI		
KETERANGAN		
ASBUILLDRAWING		
KETERANGAN		
JUDUL GAMBAR		SKALA
DENAH PAGAR DETAIL PAGAR		1 : 100 1 : 25
DITERBITKAN :		
NO	KODE	JMLH LBR
09	ARS - 2024	23

LEGENDA GAMBAR


NO	NOTASI	KETERANGAN
1		Downlight Slim Outbow LED 13 W 5000 K
2		Lampu taman 9 w 3000 K
3		Stop kontak daya
4		Saklar Tunggal
5		Saklar Ganda
6		MCB 6 gang
		Kabel NYM 2 x 2.5 mm² dalam pipa kondukt Ø 20mm

LEGENDA GAMBAR

NO	NOTASI	KETERANGAN
1		Downlight Slim Outbow LED 13 W 5000 K
2		Lampu taman 9 w 3000 K
3		Stop kontak daya
4		Saklar Tunggal
5		Saklar Ganda
6		MCB 6 gang
		Kabel NYM 2 x 2.5 mm² dalam pipa kondukt Ø 20mm

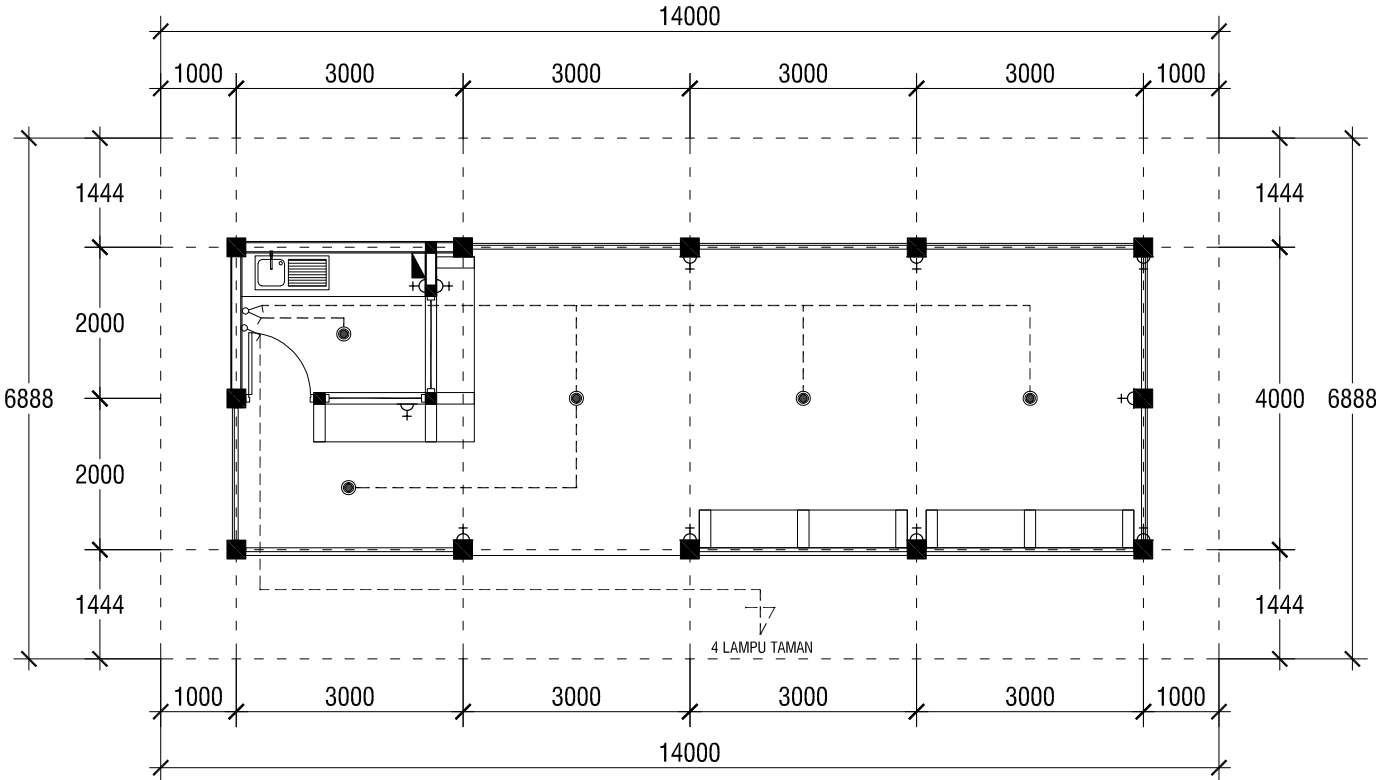

DENAH TITIK PENERANGAN
SKALA 1 : 100

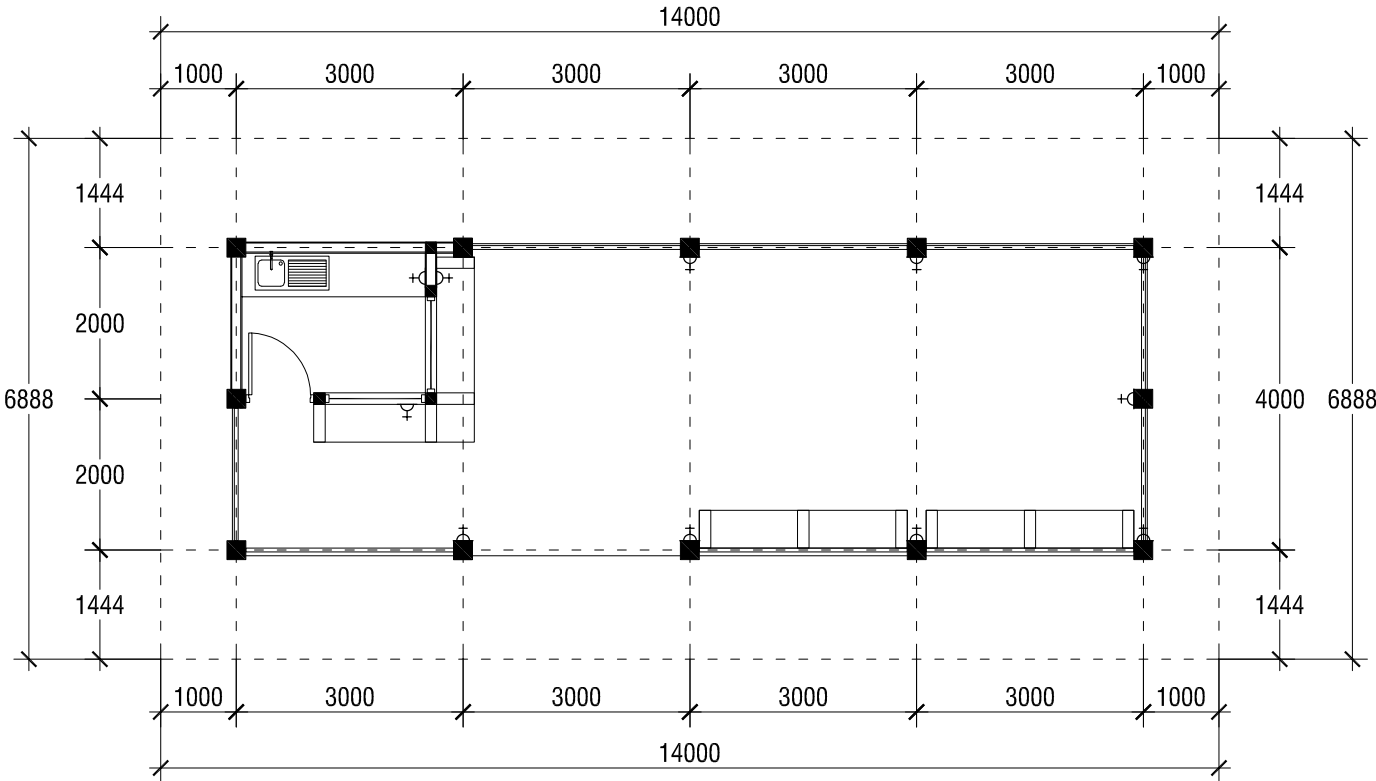

DENAH TITIK DAYA
SKALA 1 : 100

INSTANSI



KEMENTERIAN PENDIDIKAN,
KEBUDAYAAN, RISET DAN TEKNOLOGI
INSTITUT SENI INDONESIA
YOGYAKARTA

JL. PARANGTRITIS KM 6.5 SEWON BANTUL YOGYAKARTA
Telepon : (0.274) 379 133, 373 669

PEKERJAAN

PEMELIHARAAN KANTIN SENI PERTUJUKAN
ISI YOGYAKARTA
TAHUN ANGGARAN 2024

LOKASI

KAMPUS
ISI YOGYAKARTA

MENGETAHUI / MENSETUJUI

PEMBANTU REKTOR II

Dr. Dra. SURYATI, M. Hum.,
19640901 200604 2 001

MENGETAHUI / MENSETUJUI

PEJABAT PEMBUAT KOMITMEN

SETYANTO PUTRO, S.E.,
NIP : 19690118 199503 1 003

DIBUAT

KONTRAKTOR
CV. PUTRA NISCALA MAHENDRA


MASKUR AZIZI

KETERANGAN


ASBUILLDRAWING

KETERANGAN


JUDUL GAMBAR		SKALA
DENAH PENERANGAN DENAH TITIK DAYA		1 : 100 1 : 100
DITERBITKAN :		
NO	KODE	JMLH LBR
10	ARS - 2024	23

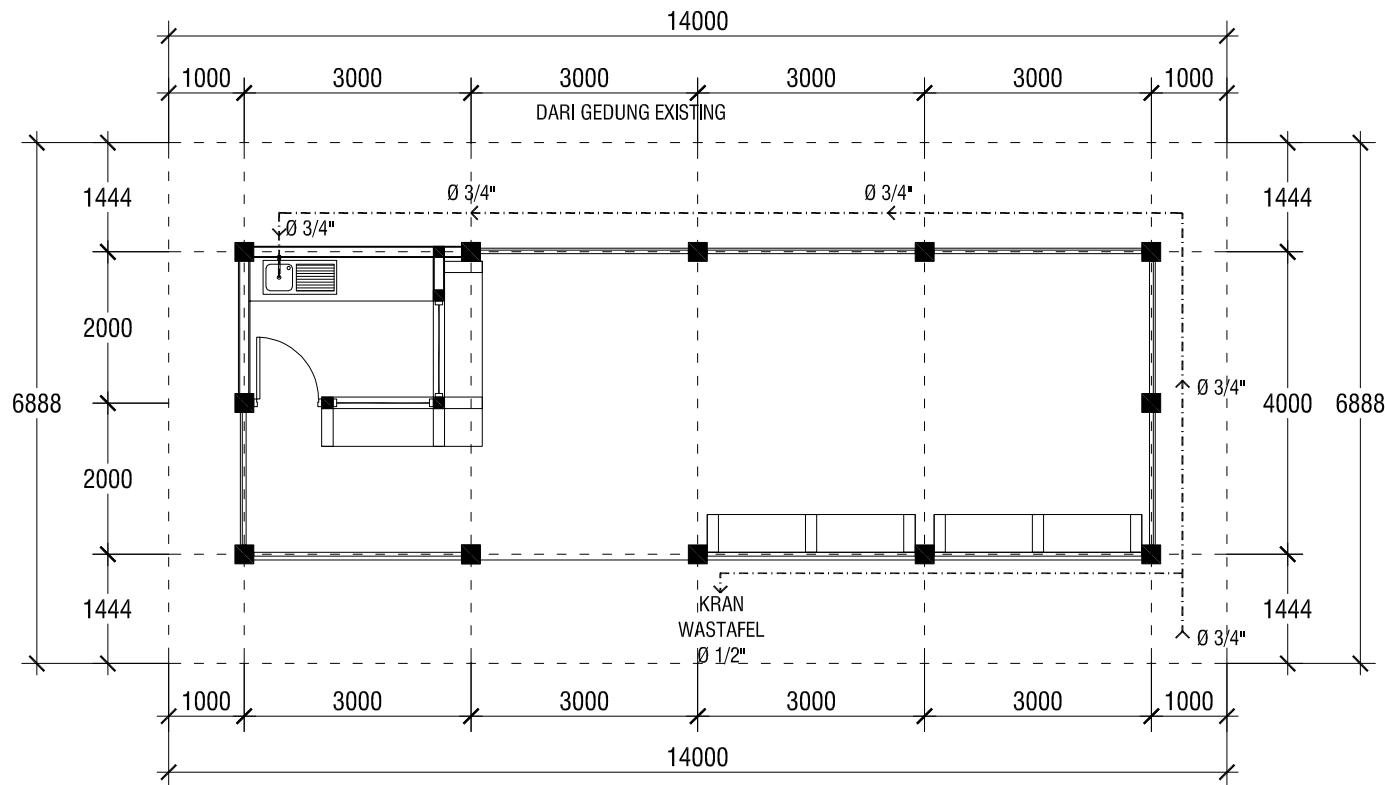

DENAH SANITASI AIR BERSIH
SKALA 1 : 100


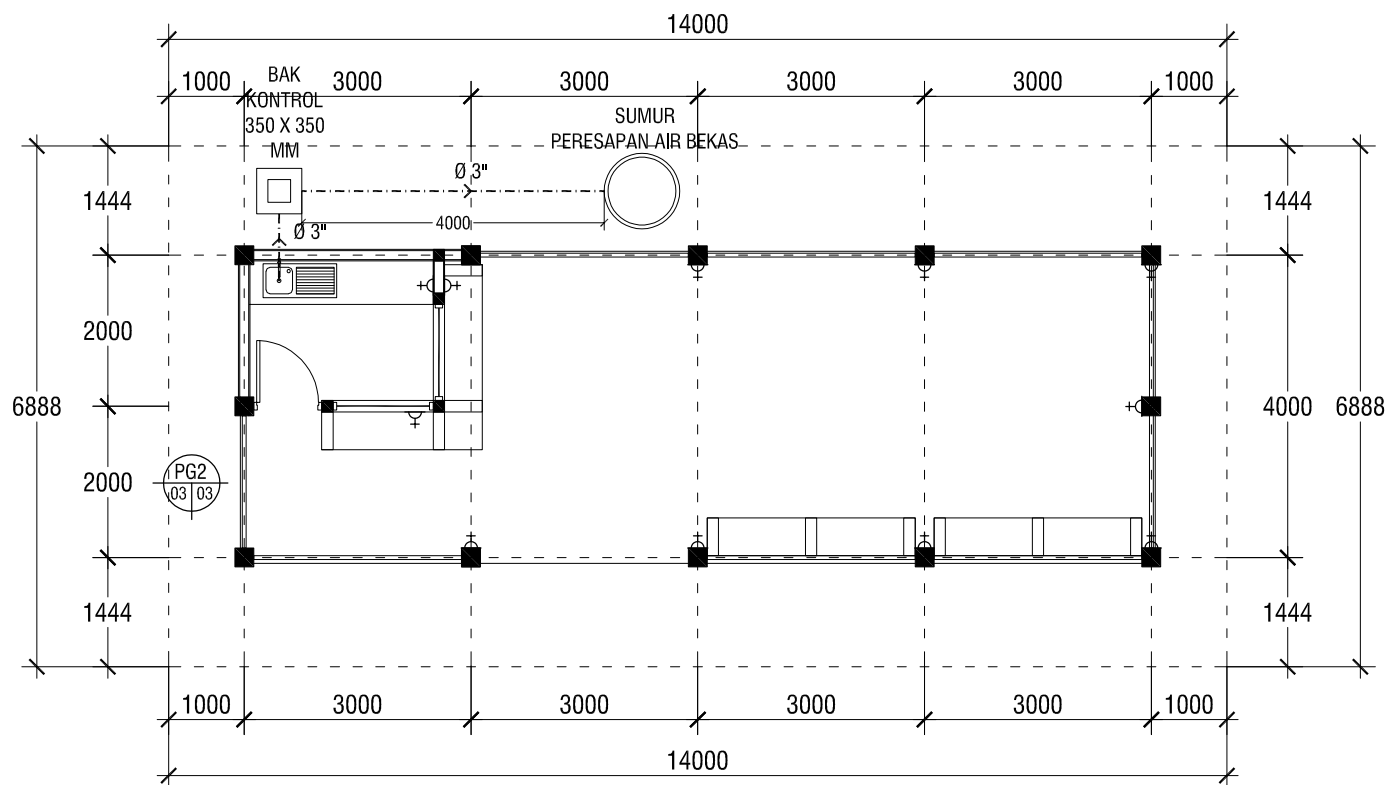


DENAH SANITASI AIR BEKAS
SKALA 1 : 100

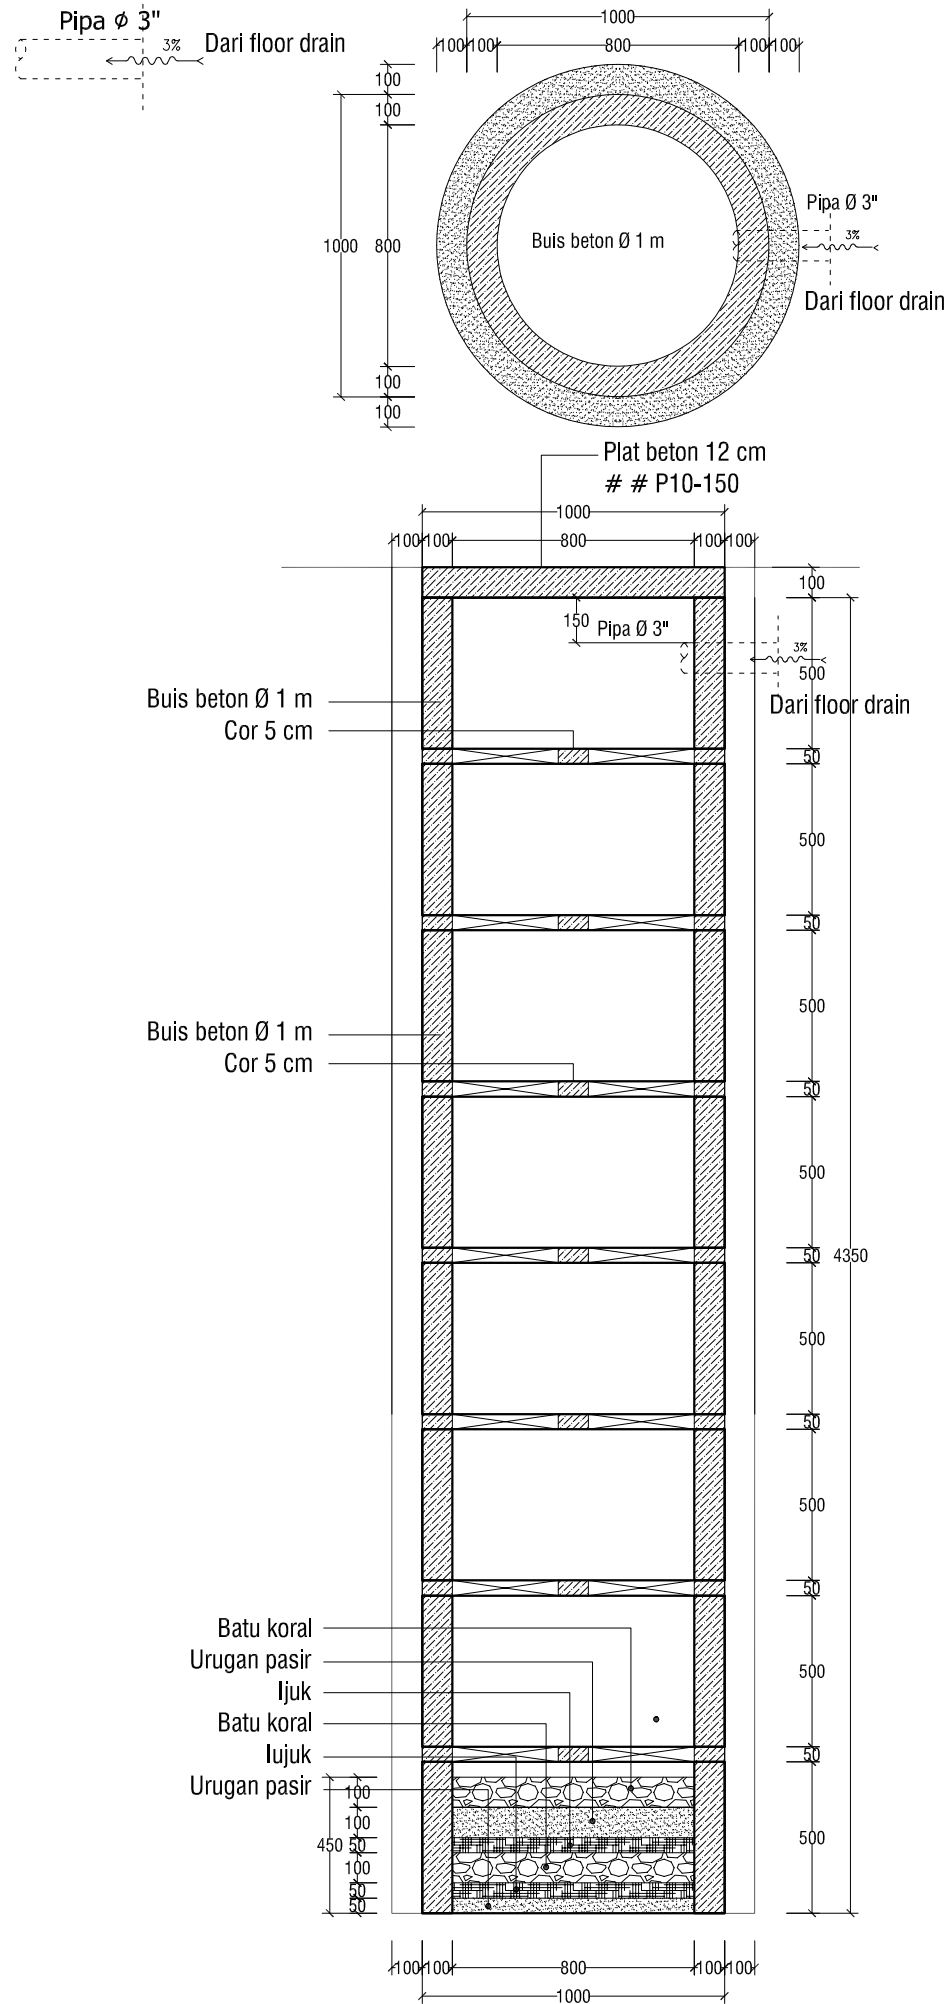


DETAIL SUMUR PERESAPAN AIR BEKAS
SKALA 1 : 25

INSTANSI		
 KEMENTERIAN PENDIDIKAN, KEBUDAYAAN, RISET DAN TEKNOLOGI INSTITUT SENI INDONESIA YOGYAKARTA JL. PARANGTRITIS KM 6.5 SEWON BANTUL, YOGYAKARTA Telepon : (0 274) 379 133, 373 669		
PEKERJAAN		
PEMELIHARAAN KANTIN SENI PERTUJUKAN ISI YOGYAKARTA TAHUN ANGGARAN 2024		
LOKASI		
KAMPUS ISI YOGYAKARTA		
MENGETAHUI / MENYETUJUI		
PEMBANTU REKTOR II		
Dr. Dra. SURYATI, M. Hum., 19640901 200604 2 001		
MENGETAHUI / MENYETUJUI		
PEJABAT PEMBUAT KOMITMEN		
SETYANTO PUTRO, S.E. NIP : 19690118 199503 1 003		
DIBUAT		
KONTRAKTOR CV. PUTRA NISCALA MAHENDRA		
MASKUR AZIZI		
KETERANGAN		
ASBUILLDRAWING		
KETERANGAN		
JUDUL GAMBAR		SKALA
DENAH SANITASI AIR BERSIH DENAH SANITASI AIR BEKAS		1 : 100 1 : 100
DITERBITKAN :		
NO	KODE	JMLH LBR
11	ARS - 2024	23

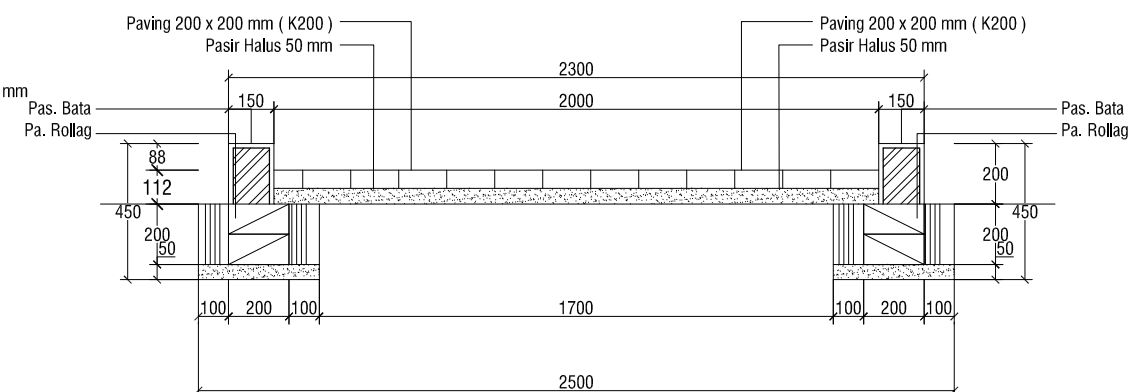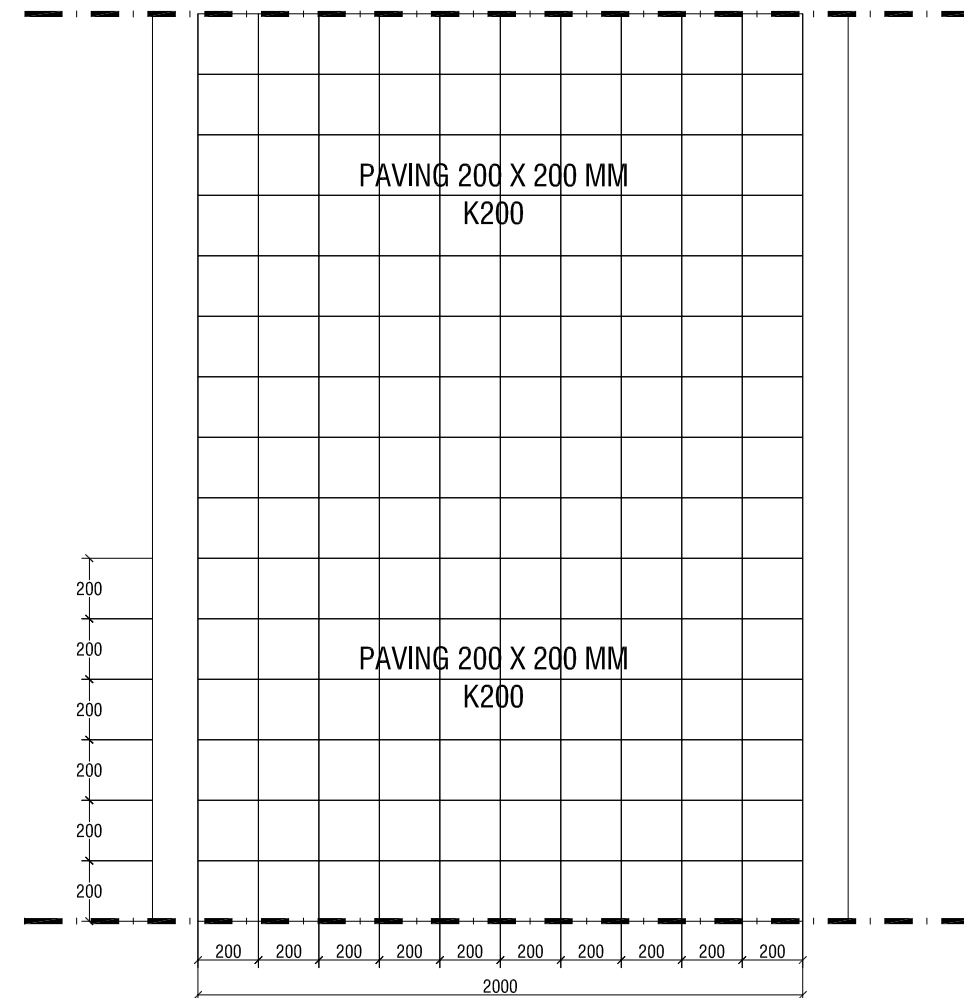

POTONGAN PAVING

JUDUL GAMBAR		SKALA
DETAIL T.DUDUK POTONGAN PAVING		1 : 25 1 : 25
DITERBITKAN :		
NO	KODE	JMLH LBR
13	ARS - 2024	23

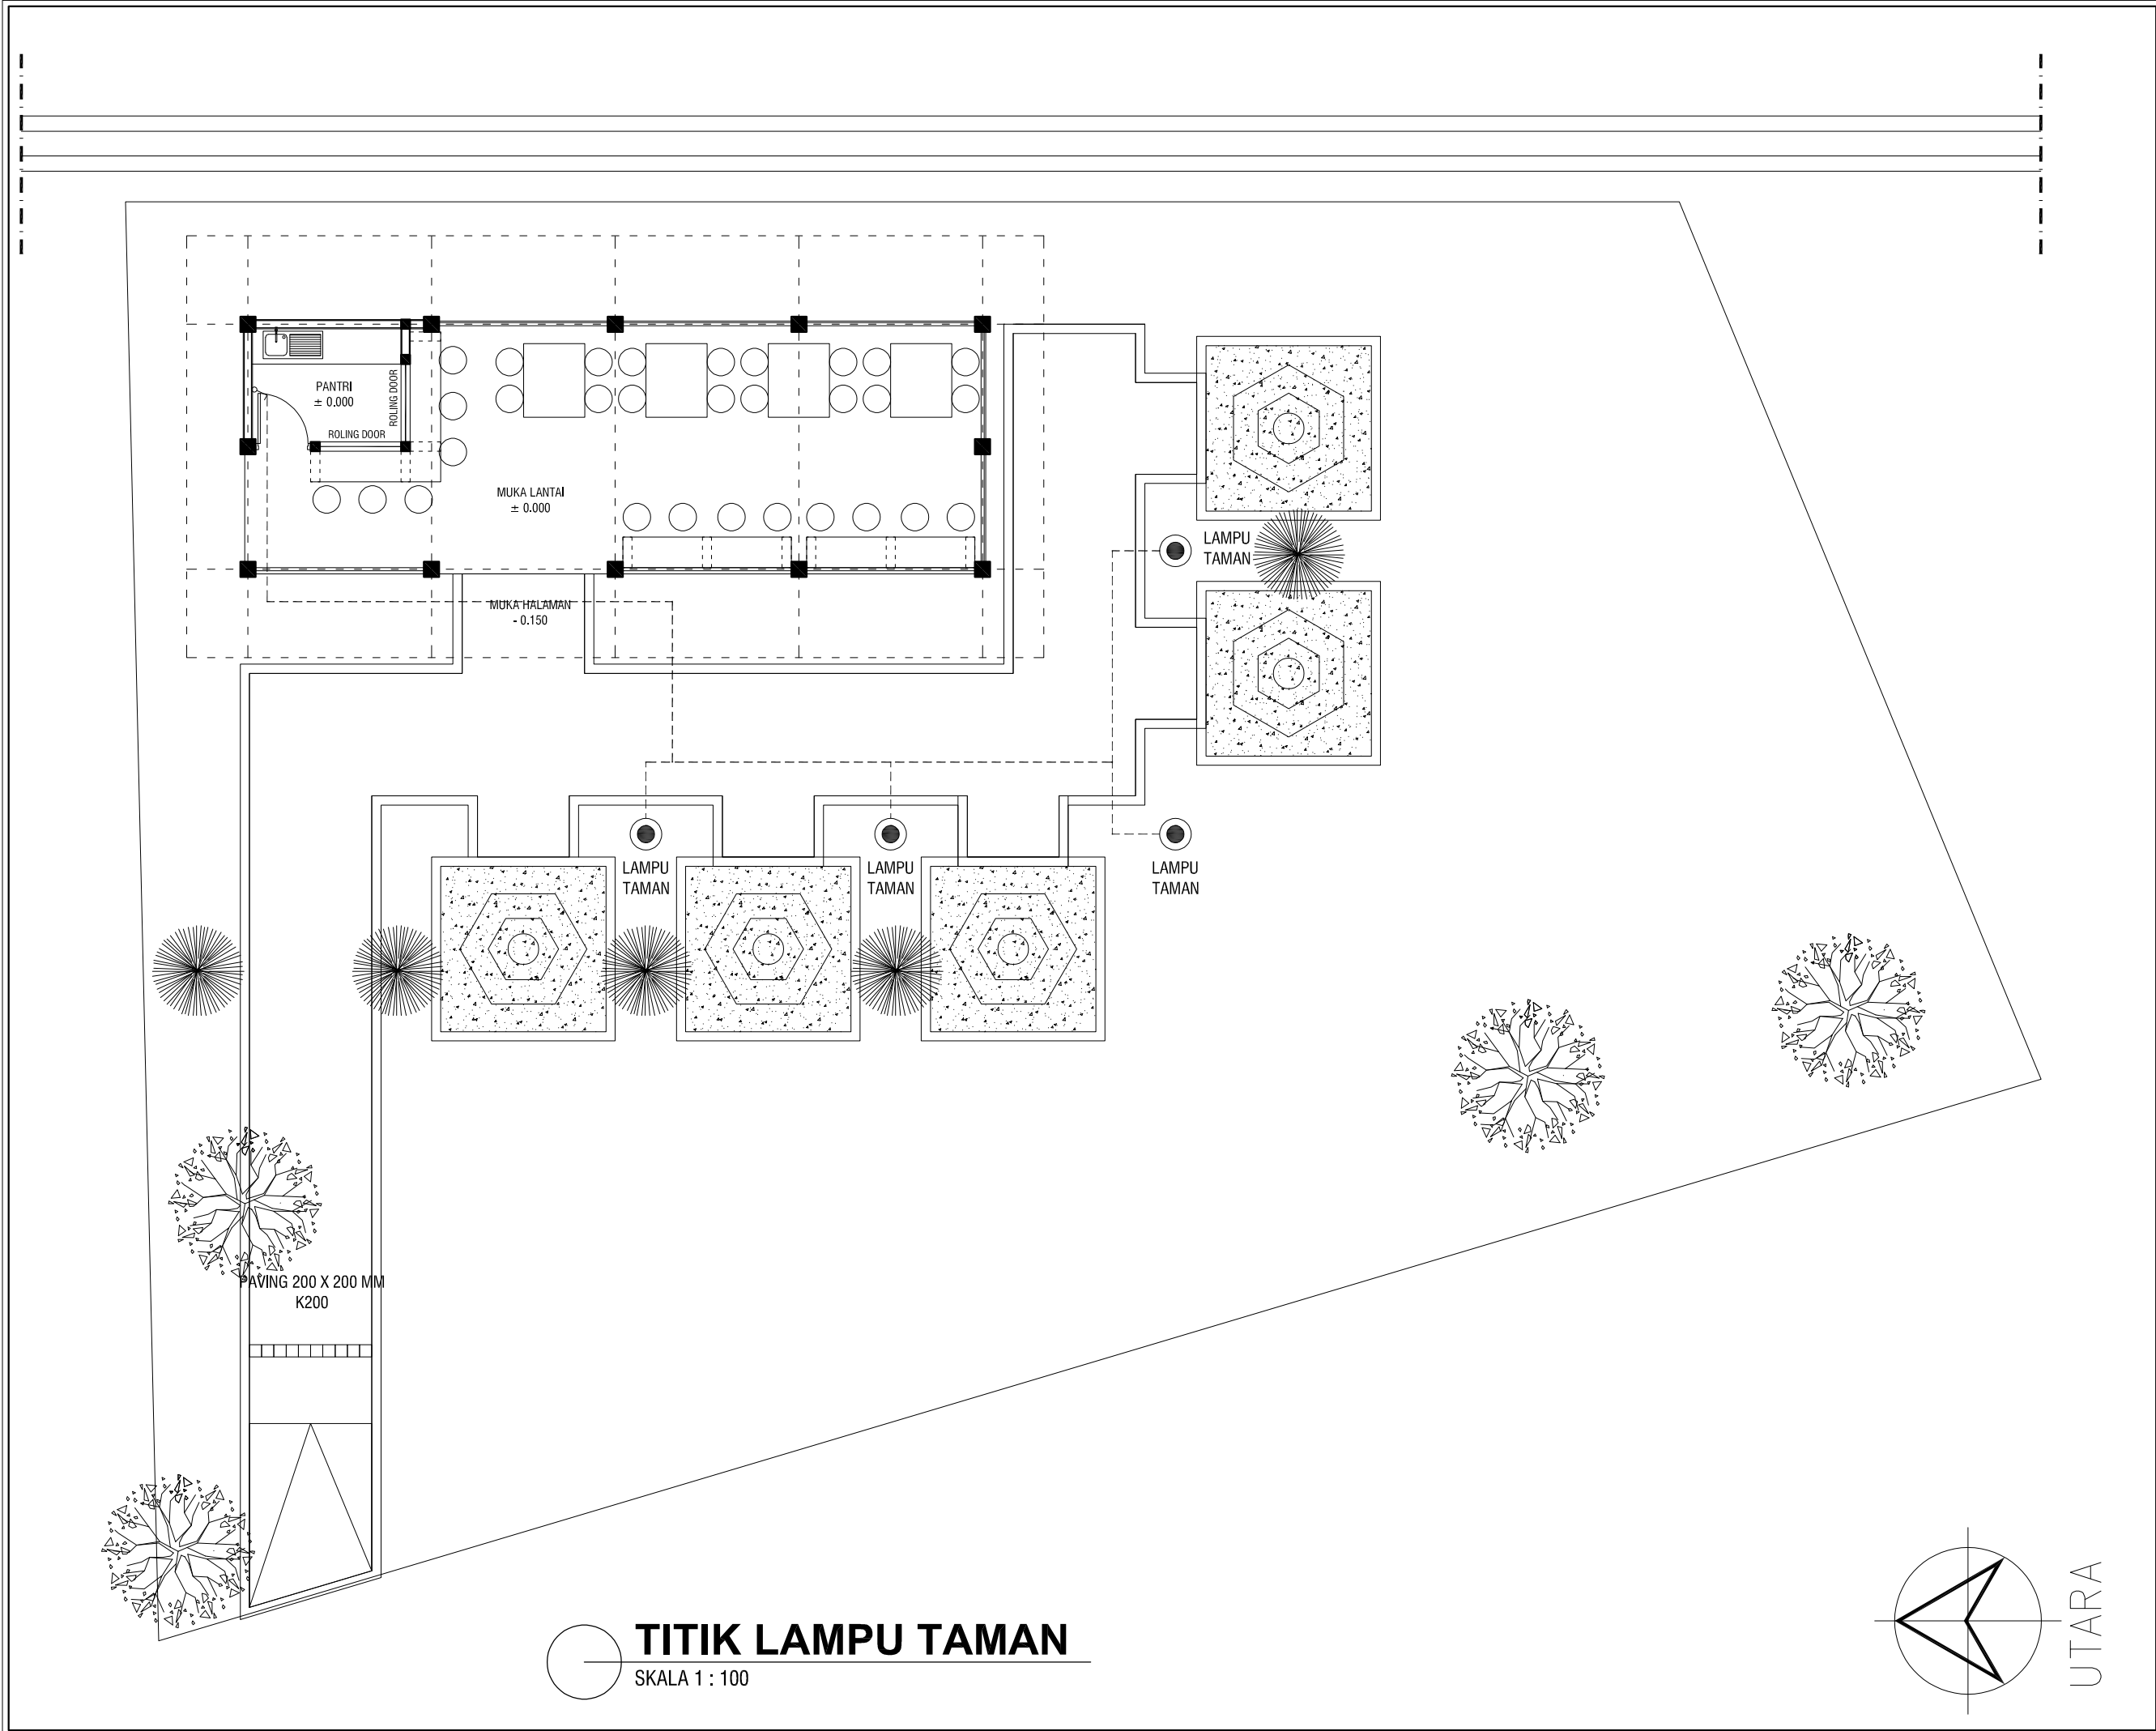

INSTANSI		
 KEMENTERIAN PENDIDIKAN, KEBUDAYAAN, RISET DAN TEKNOLOGI INSTITUT SENI INDONESIA YOGYAKARTA JL. PARANGTRITIS KM 6.5 SEWON BANTUL YOGYAKARTA Telepon : (0.274) 379 133, 373 659		
PEKERJAAN		
PEMELIHARAAN KANTIN SENI PERTUJUKAN ISI YOGYAKARTA TAHUN ANGGARAN 2024		
LOKASI		
KAMPUS ISI YOGYAKARTA		
MENGETAHUI / MENSETUJUI		
PEMBANTU REKTOR II		
Dr. Dra. SURYATI, M. Hum, 19640901 200604 2 001		
MENGETAHUI / MENSETUJUI		
PEJABAT PEMBUAT KOMITMEN		
SETYANTO PUTRO, S.E. NIP : 19690118 199503 1 003		
DIBUAT		
KONTRAKTOR CV. PUTRA NISCALA MAHENDRA		
MASKUR AZIZI		
KETERANGAN		
ASBUILLDRAWING		
KETERANGAN		
JUDUL GAMBAR		
SITE PLAN LAMPU TAMAN		
SKALA		
1 : 100		
DITERBITKAN :		
NO	KODE	JMLH LBR
14	ARS - 2024	23

SHOP DRAWING

INSTITUT SENI INDONESIA YOGYAKARTA

JL. PARANGTRITIS KM. 6,5 SEWON, BANTUL
D. I. YOGYAKARTA

PEKERJAAN :

PEMELIHARAAN (RENOVASI MINOR) STUDI /LABORATORIUM DI FAKULTAS SENI MEDIA REKAM
ISI YOGYAKARTA

LOKASI :

KAMPUS ISI YOGYAKARTA
JL. PARANGTRITIS KM. 6,5 SEWON, BANTUL
D. I. YOGYAKARTA

TAHUN ANGGARAN :

2 0 2 4



CV. MANDALA BUMITALA

Pengadaan Barang dan Jasa Konstruksi
Kepuh Wetan RT002 Wirokerten Banguntapan Bantul
NPWP : 65.601.849.6-543.000



FSMR ISI YOGYAKARTA



MASTER PLAN KAMPUS ISI YOGYAKARTA

SKALA 1:1500

SHOP DRAWING

SATUAN KERJA :



KEMENTERIAN PENDIDIKAN, KEBUDAYAAN, RISET
DAN TEKNOLOGI
**INSTITUT SENI INDONESIA
YOGYAKARTA**
JL. PARANGTRITIS KM. 6,5 SEWON, BANTUL
D. I. YOGYAKARTA

PEKERJAAN :

PEMELIHARAAN (RENOVASI MINOR) STUDIO / LAB
DI FAKULTAS SENI MEDIA REKAM
ISI YOGYAKARTA

LOKASI :

KAMPUS ISI YOGYAKARTA
JL. PARANGTRITIS KM. 6,5 SEWON, BANTUL
D. I. YOGYAKARTA

TAHUN ANGGARAN :

2024

DI BUAT OLEH :

KONTRAKTOR PELAKSANA
CV. MANDALA BUMITALA

MUCH. BUDIN, S.KOM. WISATANI, S.H.
DIREKTUR

MELYANTO
PELAKSANA LAPANGAN

DI PERIKSA :

KONSULTAN PENGAWAS
CV. CITRA MATRA ARDITAMA

Ir. SUHADI DATUN

TEAM LEADER

MENYETUJUI

PENGELOLA KEGIATAN
PEMBANTU REKTOR II

Dr. SURYATI, M.Hum.
NIP : 19640901 200604 2001

MENGETAHJI

PEJABAT PEMBUAT KOMITMEN

SETYANTO PUTRO, S.E., M.H.
NIP : 19690118 199503 1 003

JUDUL GAMBAR :

MASTER PLAN KAMPUS ISI
YOGYAKARTA

SKALA :


1 : 500

KODE GAMBAR - NOMOR LEMBAR :

01

JUMLAH LEMBAR :

23

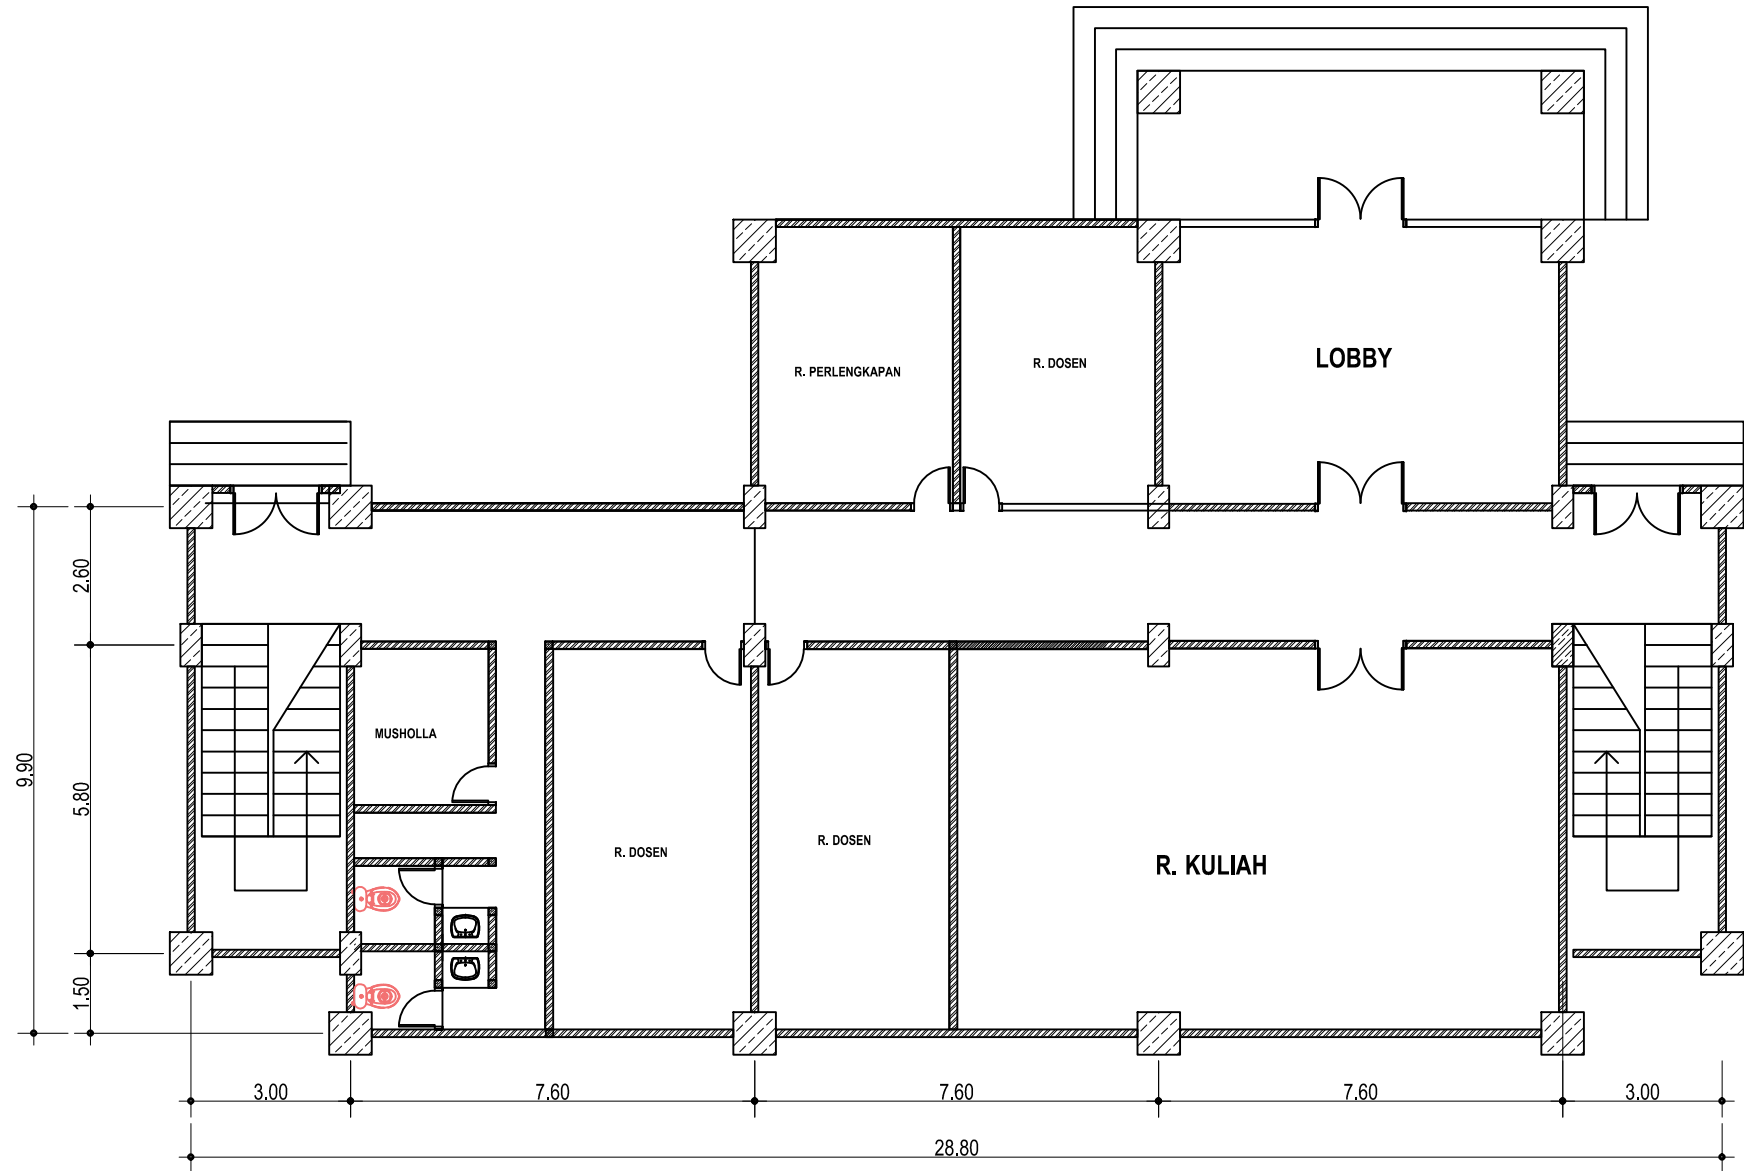

DENAH LT.1 GD ANIMASI

SKALA 1:50

SHOP DRAWING

SATUAN KERJA :



KEMENTERIAN PENDIDIKAN, KEBUDAYAAN, RISET
DAN TEKNOLOGI
**INSTITUT SENI INDONESIA
YOGYAKARTA**
Jl. PARANGTRITIS KM. 6,5 SEWON, BANTUL
D. I. YOGYAKARTA

PEKERJAAN :

PEMELIHARAAN (RENOVASI MINOR) STUDIO / LAB
DI FAKULTAS SENI MEDIA REKAM
ISI YOGYAKARTA

LOKASI :

KAMPUS ISI YOGYAKARTA
Jl. PARANGTRITIS KM. 6,5 SEWON, BANTUL
D. I. YOGYAKARTA

TAHUN ANGGARAN :

2024

DIBUAT OLEH :

KONTRAKTOR PELAKSANA
CV. MANDALA BUMITALA

MUCH. BUDIN, KORO WISAHU, S.H.
DIREKTUR

MULYANTO
PELAKSANA LAPANGAN

DI PERIKSA :

KONSULTAN PENGAWAS
CV. CITRA MATRA ARDITAMA

Ir. SUHADI DATUN

TEAM LEADER

MENYETUJUI

PENGELOLA KEGIATAN
PEMBANTU REKTOR II

Dr. SURYATI, M.Hum.
NIP : 19640901 200604 2001

MENGETAHJI

PEJABAT PEMBUAT KOMITMEN

SETYANTO PUTRO, S.E., M.H.
NIP : 19690118 199503 1 003

JUDUL GAMBAR :

DENAH LT.1 GD ANIMASI

SKALA :


Skala 1 : 100

KODE GAMBAR - NOMOR LEMBAR :

02

JUMLAH LEMBAR :

23

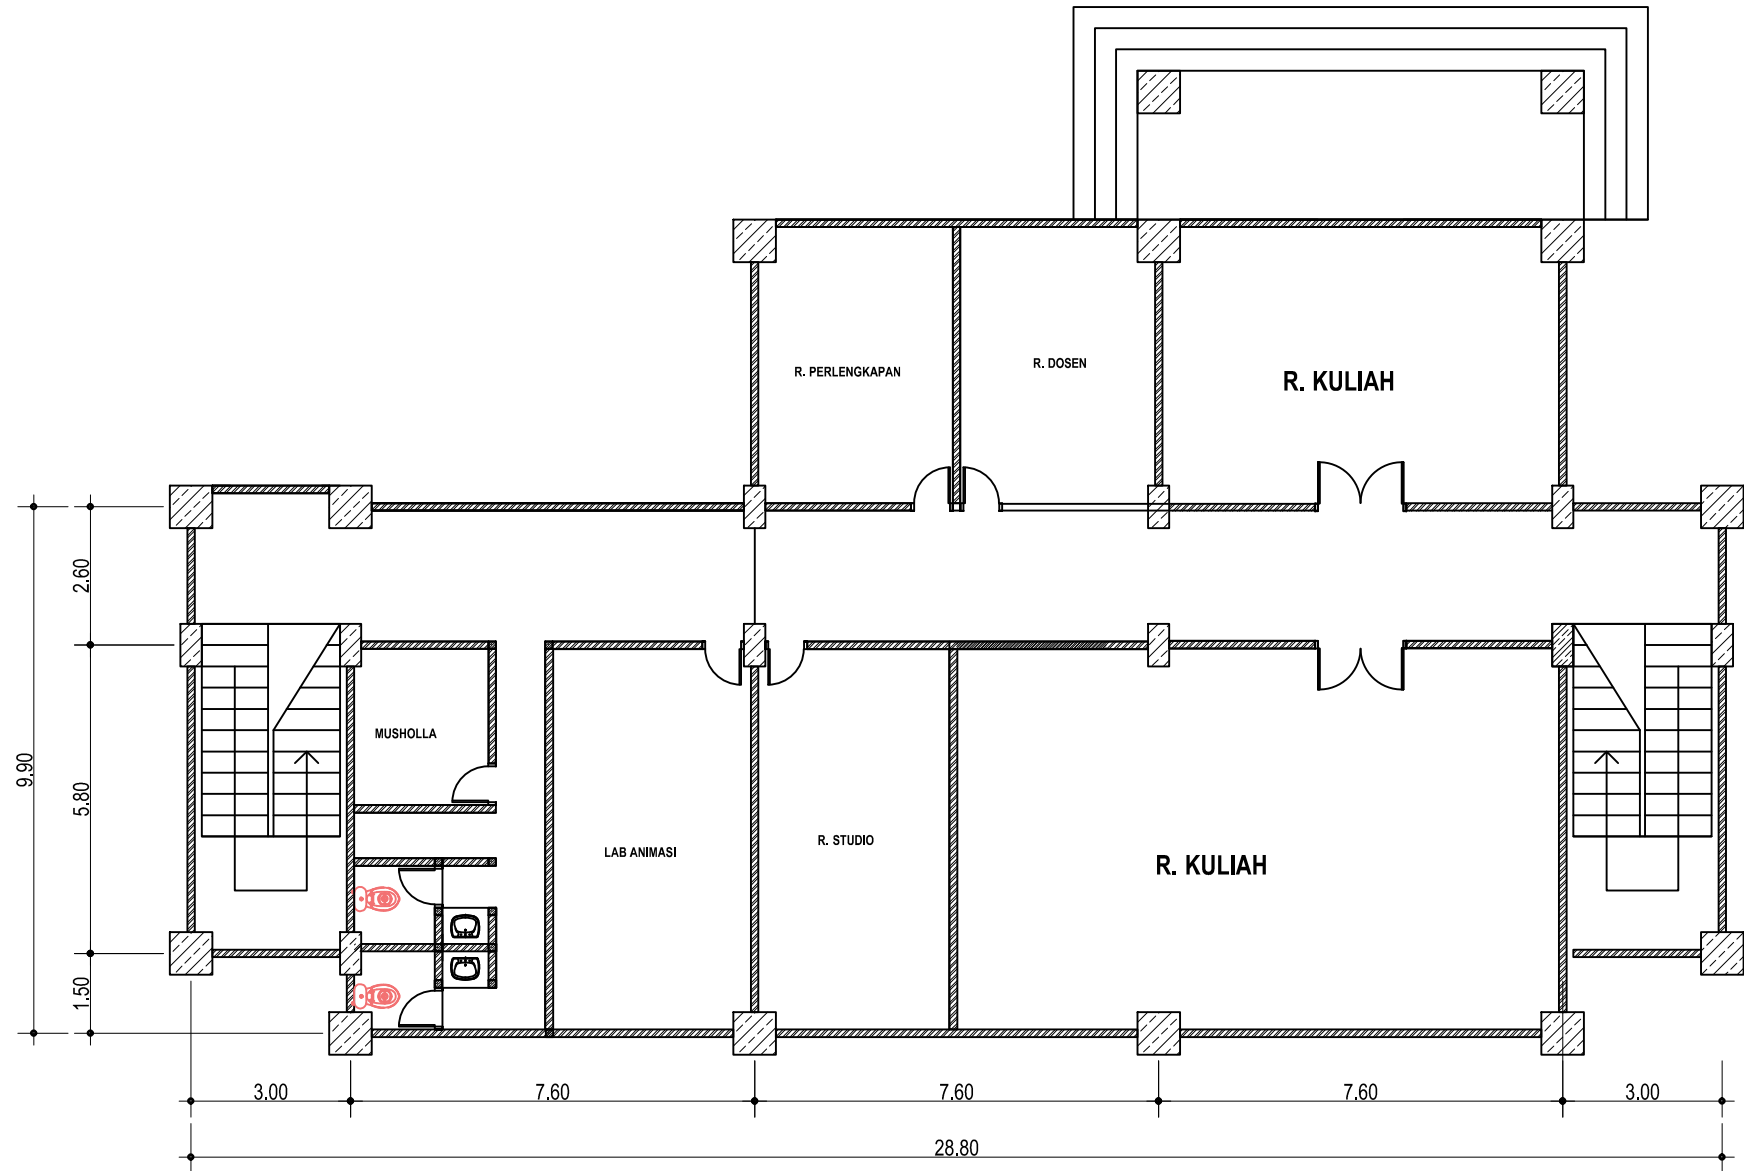

DENAH LT.2 GD ANIMASI

SKALA 1:50

SHOP DRAWING

SATUAN KERJA :



KEMENTERIAN PENDIDIKAN, KEBUDAYAAN, RISET
DAN TEKNOLOGI
**INSTITUT SENI INDONESIA
YOGYAKARTA**
Jl. PARANGTRITIS KM. 6,5 SEWON, BANTUL
D. I. YOGYAKARTA

PEKERJAAN :

PEMELIHARAAN (RENOVASI MINOR) STUDIO / LAB
DI FAKULTAS SENI MEDIA REKAM
ISI YOGYAKARTA

LOKASI :

KAMPUS ISI YOGYAKARTA
Jl. PARANGTRITIS KM. 6,5 SEWON, BANTUL
D. I. YOGYAKARTA

TAHUN ANGGARAN :

2024

DIBUAT OLEH :

KONTRAKTOR PELAKSANA
CV. MANDALA BUMITALA

MUCH. BHEEN. KORO WISNADU. S.H.
DIREKTUR

MULYANTO
PELAKSANA LAPANGAN

DI PERIKSA :

KONSULTAN PENGAWAS
CV. CITRA MATRA ARDITAMA

Ir. SUHADI DATUN
TEAM LEADER

MENYETUJUI

PENGELOLA KEGIATAN
PEMBANTU REKTOR II

Dr. SURYATI, M.Hum.
NIP : 19640901 200604 2001

MENGETAHUI

PEJABAT PEMBUAT KOMITMEN

SETYANTO PUTRO, S.E., M.H.
NIP : 19690118 199503 1 003

JUDUL GAMBAR :

DENAH LT.2 GD ANIMASI

SKALA :


Skala 1 : 100

KODE GAMBAR - NOMOR LEMBAR :


03

JUMLAH LEMBAR :


23

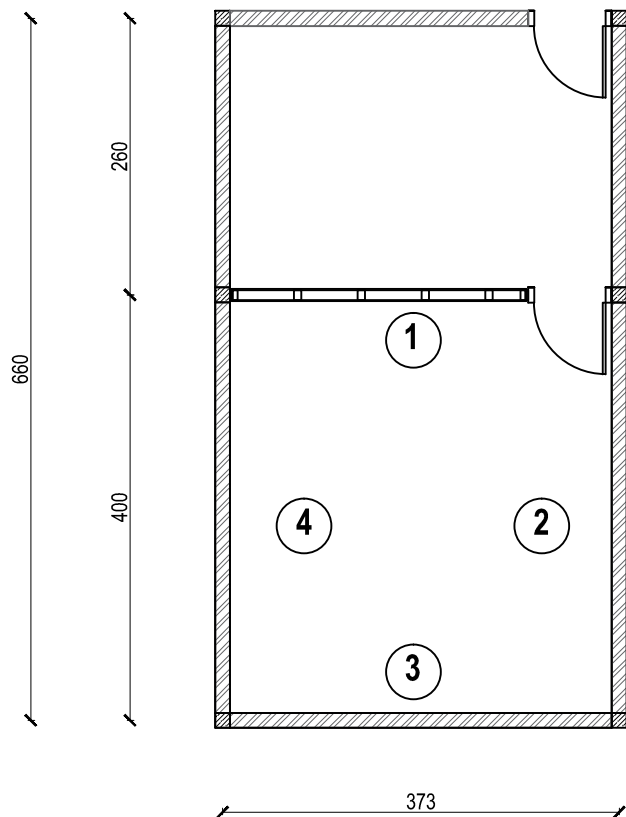

DENAHEXISITING RG STUDIO
SKALA 1:50

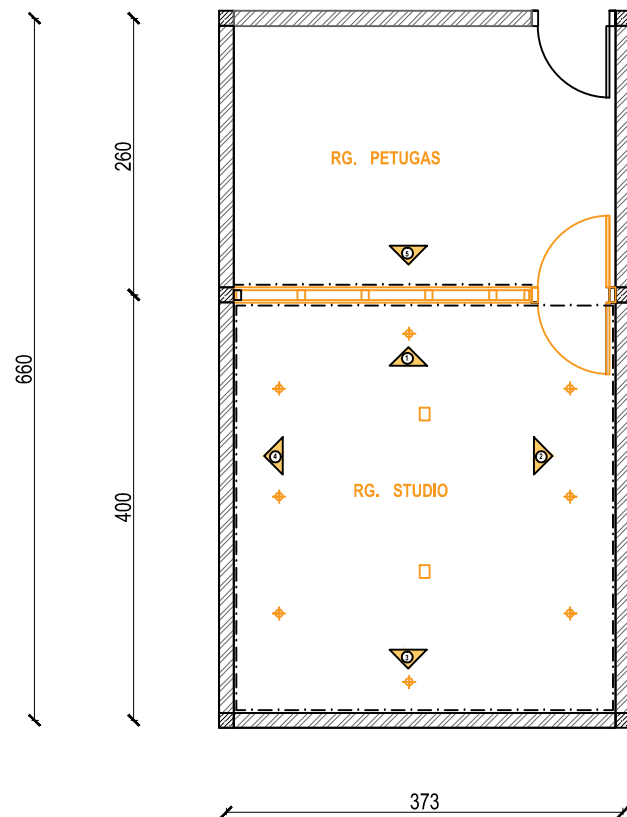

DENAH REHAB RG STUDIO
SKALA 1:50

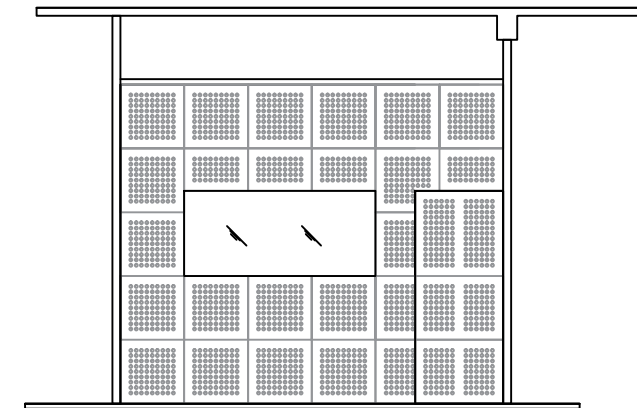


DETAIL PARTISI ALT 1
SKALA 1:50

AGENDA
A. Pemasangan dinding akustik BIDANG 1,2,3,4,5 B. Pengecatan dinding akustik C. Pembuatan jendela kaca monitoring D. Pemasangan pintu kedap suara E. Pemasangan lampu DL dan spot light F. Pemasangan plafond akustik

REHAB RG STUDIO GD ANIMASI
SKALA 1:50

SHOP DRAWING	
SATUAN KERJA :	
 KEMENTERIAN PENDIDIKAN, KEBUDAYAAN, RISET DAN TEKNOLOGI INSTITUT SENI INDONESIA YOGYAKARTA Jl. PARANGTRITIS KM. 6,5 SEWON, BANTUL D. I. YOGYAKARTA	
PEKERJAAN :	
PEMELIHARAAN (RENOVASI MINOR) STUDIO / LAB DI FAKULTAS SENI MEDIA REKAM ISI YOGYAKARTA	
LOKASI :	
KAMPUS ISI YOGYAKARTA Jl. PARANGTRITIS KM. 6,5 SEWON, BANTUL D. I. YOGYAKARTA	
TAHUN ANGGARAN :	
2024	
DI BUAT OLEH :	
KONTRAKTOR PELAKSANA CV. MANDALA BUMITALA	
MUCH. BHEEN. KORO WISNADU. S.N. DIREKTUR	MELYANTO PELAKSANA LAPANGAN
DI PERIKSA :	
KONSULTAN PENGAWAS CV. CITRA MATRA ARDITAMA	
Ir. SUHADI DATUN TEAM LEADER	
MENYETUJUI	
PENGELOLA KEGIATAN PEMBANTU REKTOR II	
Dr. SURYATI, M.Hum. NIP : 19640901 200604 2001	
MENGETAHUI	
PEJABAT PEMBUAT KOMITMEN	
SETYANTO PUTRO, S.E., M.H. NIP : 19690118 199503 1 003	
JUDUL GAMBAR :	SKALA :
REHABILITASI RUANG STUDIO	Skala 1 : 50
KODE GAMBAR - NOMOR LEMBAR :	JUMLAH LEMBAR :
04	23

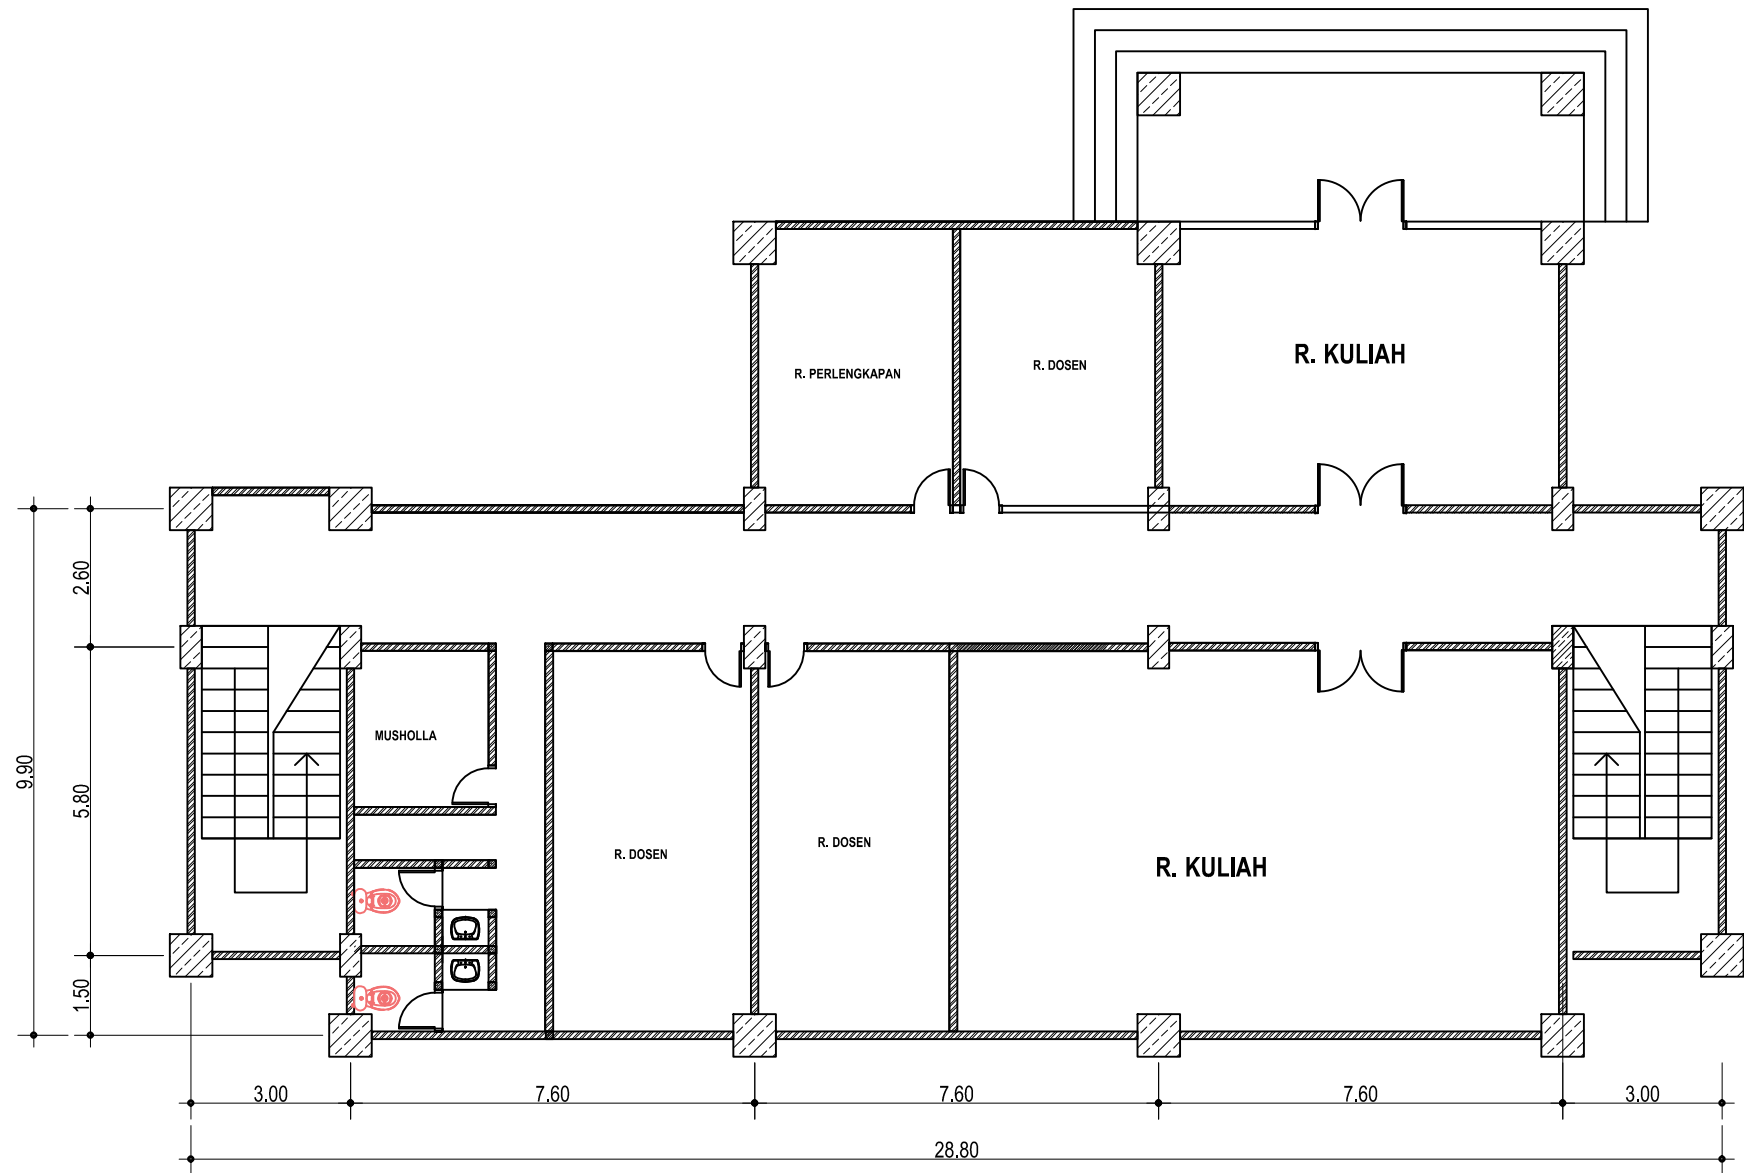

DENAH LT.3 GD ANIMASI

SKALA 1:50

SHOP DRAWING

SATUAN KERJA :



KEMENTERIAN PENDIDIKAN, KEBUDAYAAN, RISET
DAN TEKNOLOGI
**INSTITUT SENI INDONESIA
YOGYAKARTA**
Jl. PARANGTRITIS KM. 6,5 SEWON, BANTUL
D. I. YOGYAKARTA

PEKERJAAN :

PEMELIHARAAN (RENOVASI MINOR) STUDIO / LAB
DI FAKULTAS SENI MEDIA REKAM
ISI YOGYAKARTA

LOKASI :

KAMPUS ISI YOGYAKARTA
Jl. PARANGTRITIS KM. 6,5 SEWON, BANTUL
D. I. YOGYAKARTA

TAHUN ANGGARAN :

2024

DIBUAT OLEH :

KONTRAKTOR PELAKSANA
CV. MANDALA BUMITALA

MUCH. BUDIN, KORO WISAHUTU, S.H.
DIREKTUR

MULYANTO
PELAKSANA LAPANGAN

DI PERIKSA :

KONSULTAN PENGAWAS
CV. CITRA MATRA ARDITAMA

Ir. SUHADI DATUN
TEAM LEADER

MENYETUJUI

PENGELOLA KEGIATAN
PEMBANTU REKTOR II

Dr. SURYATI, M.Hum.
NIP : 19640901 200604 2001

MENGETAHUI

PEJABAT PEMBUAT KOMITMEN

SETYANTO PUTRO, S.E., M.H.
NIP : 19690118 199503 1 003

JUDUL GAMBAR :

DENAH LT.3 GD ANIMASI

SKALA :


Skala 1 : 100

KODE GAMBAR - NOMOR LEMBAR :


05

JUMLAH LEMBAR :


23

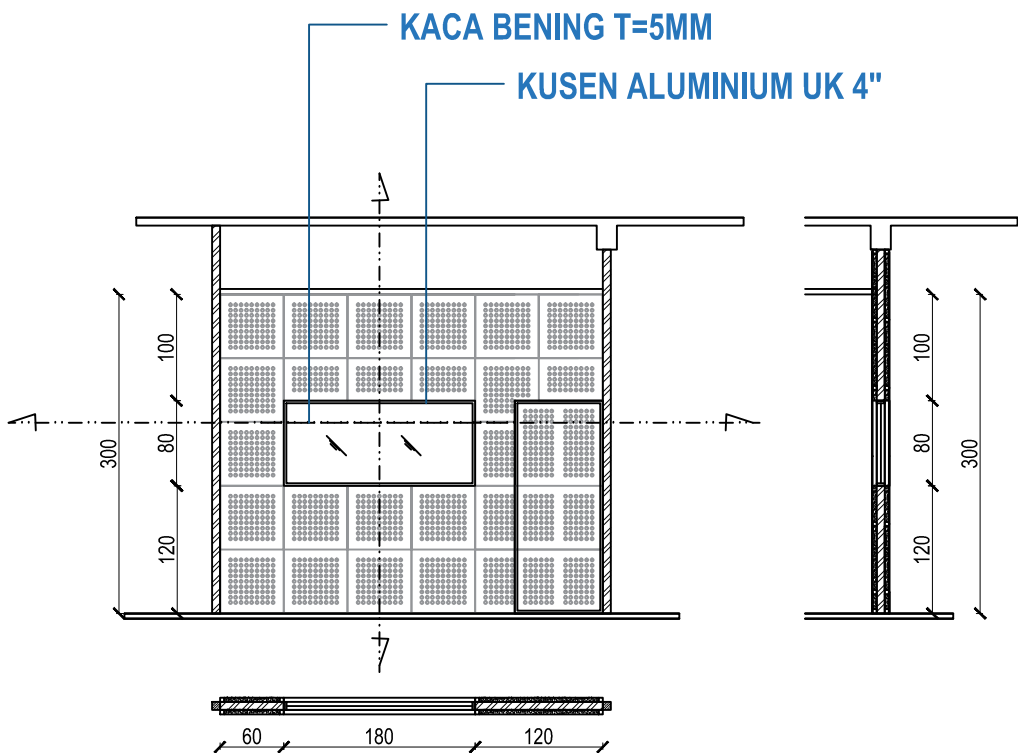


 **BIDANG DINDING 1 DAN 5**
SKALA 1:50

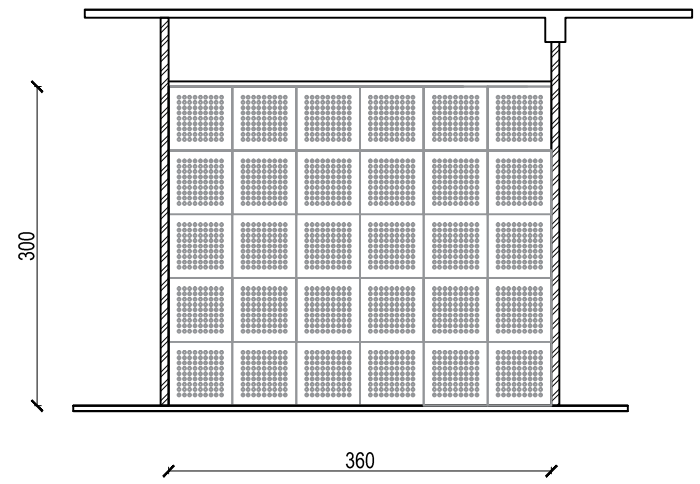

 **BIDANG DINDING 3**
SKALA 1:50

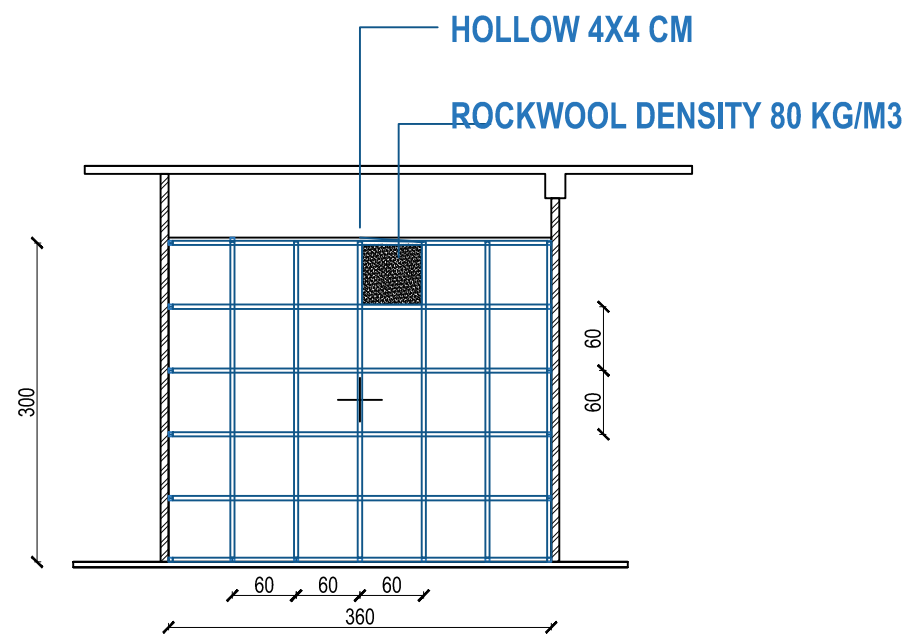

 **PEMASANGAN RANGKA HOLLOW**
SKALA 1:50

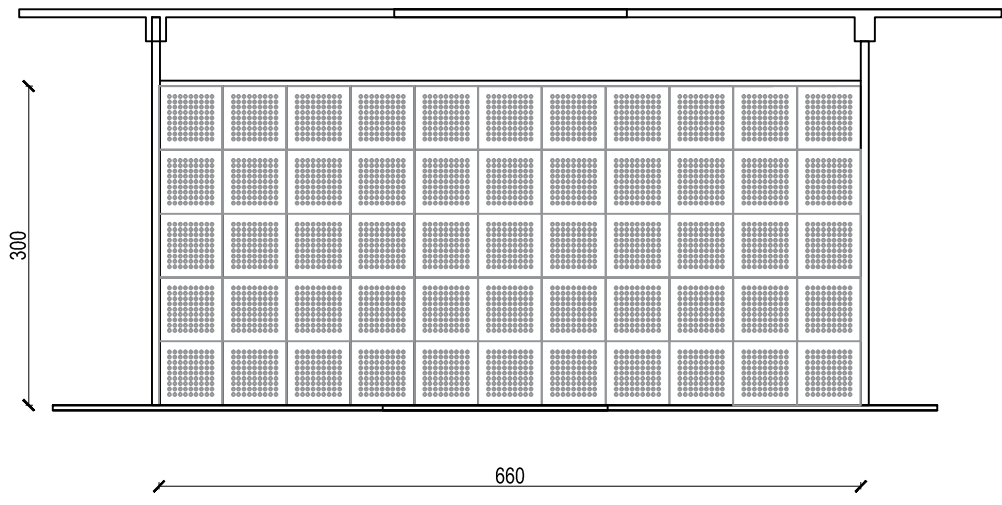

 **BIDANG DINDING 2 DAN 4**
SKALA 1:50

SHOP DRAWING

SATUAN KERJA :



KEMENTERIAN PENDIDIKAN, KEBUDAYAAN, RISET
DAN TEKNOLOGI
**INSTITUT SENI INDONESIA
YOGYAKARTA**
Jl. PARANGTRITIS KM. 6,5 SEWON, BANTUL
D. I. YOGYAKARTA

PEKERJAAN :

PEMELIHARAAN (RENOVASI MINOR) STUDIO / LAB
DI FAKULTAS SENI MEDIA REKAM
ISI YOGYAKARTA

LOKASI :

KAMPUS ISI YOGYAKARTA
Jl. PARANGTRITIS KM. 6,5 SEWON, BANTUL
D. I. YOGYAKARTA

TAHUN ANGGARAN :

2024

DIBUAT OLEH :

KONTRAKTOR PELAKSANA
CV. MANDALA BUMITALA

MUCH. MUH. KORO WISNANTO, S.H.
DIREKTUR

MELYANTO
PELAKSANA LAPANGAN

DI PERIKSA :

KONSULTAN PENGAWAS
CV. CITRA MATRA ARDITAMA

Ir. SUHADI DATUN
TEAM LEADER

MENYETUJUI

PENGELOLA KEGIATAN
PEMBANTU REKTOR II

Dr. SURYATI, M.Hum.
NIP : 19640901 200604 2001

MENGETAHJI

PEJABAT PEMBUAT KOMITMEN

SETYANTO PUTRO, S.E., M.H.
NIP : 19690118 199503 1 003

JUDUL GAMBAR :

SKALA :

DENAH LT.1 GD ANIMASI

Skala 1 : 50

KODE GAMBAR - NOMOR LEMBAR :

JUMLAH LEMBAR :

06

23


AGENDA

A. Pemasangan dinding akustik di empat sisi ruangan

B. Perbaikan pipa kondensasi AC


DENAH RG LABORATORIUM

SKALA 1:50

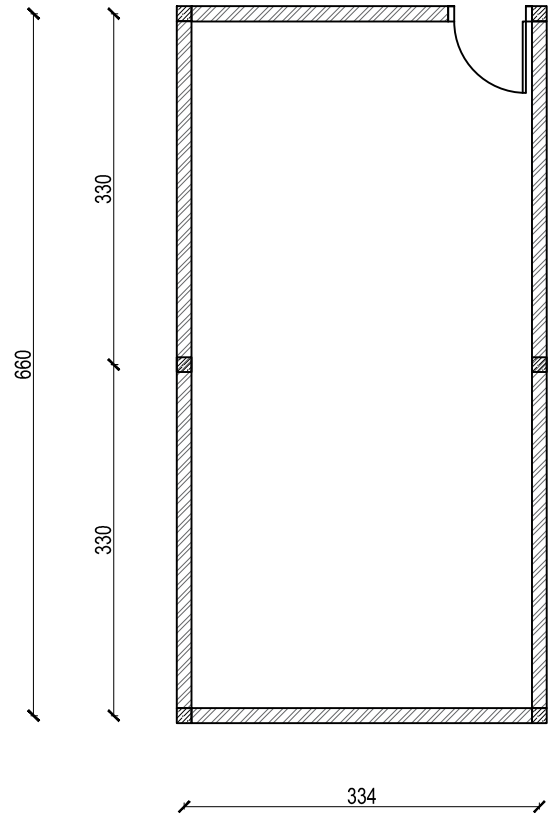

DENAH RG LABORATORIUM


SKALA 1:50

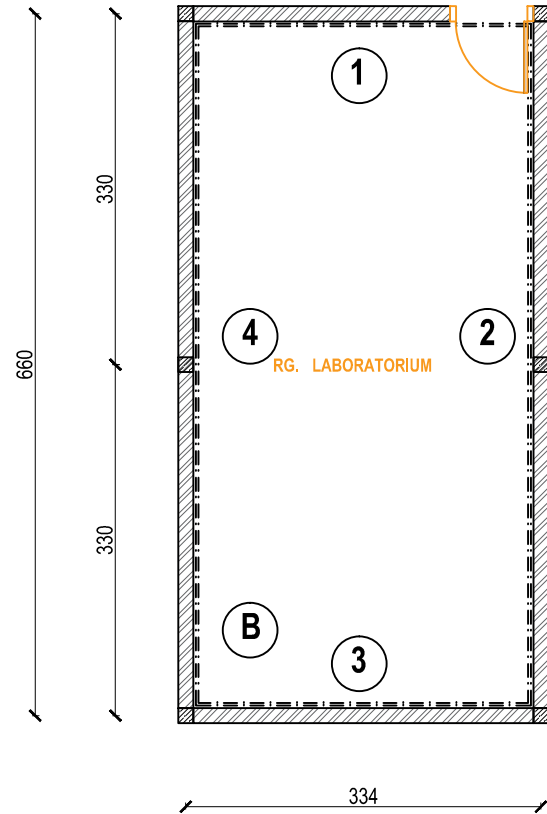


DENAH REHABILITASI RG LABORATORIUM

SKALA 1:50


SHOP DRAWING	
SATUAN KERJA :	
KEMENTERIAN PENDIDIKAN, KEBUDAYAAN, RISET DAN TEKNOLOGI INSTITUT SENI INDONESIA YOGYAKARTA JL. PARANGTRITIS KM. 6,5 SEWON, BANTUL D. I. YOGYAKARTA	
PEKERJAAN :	
PEMELIHARAAN (RENOVASI MINOR) STUDIO / LAB DI FAKULTAS SENI MEDIA REKAM ISI YOGYAKARTA	
LOKASI :	
KAMPUS ISI YOGYAKARTA JL. PARANGTRITIS KM. 6,5 SEWON, BANTUL D. I. YOGYAKARTA	
TAHUN ANGGARAN :	
2024	
DI BUAT OLEH :	
KONTRAKTOR PELAKSANA CV. MANDALA BUMITALA	
MUCH. MUH. KORO WISAHU. S.H. DIREKTUR	MULYANTO PELAKSANA LAPANGAN
DI PERIKSA :	
KONSULTAN PENGAWAS CV. CITRA MATRA ARDITAMA	
Ir. SUHADI DATUN TEAM LEADER	
MENYETUJUI	
PENGELOLA KEGIATAN PEMBANTU REKTOR II	
Dr. SURYATI, M.Hum. NIP : 19640901 200604 2001	
MENGETAHUI	
PEJABAT PEMBUAT KOMITMEN	
SETYANTO PUTRO, S.E., M.H. NIP : 19690118 199503 1 003	
JUDUL GAMBAR :	SKALA :
DENAH LT.1 GD ANIMASI	Skala 1 : 50
KODE GAMBAR - NOMOR LEMBAR :	JUMLAH LEMBAR :
07	23

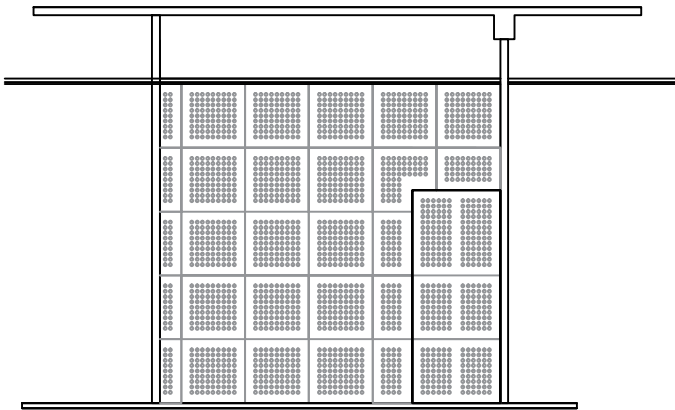


 **BIDANG DINDING 1**
SKALA 1:50

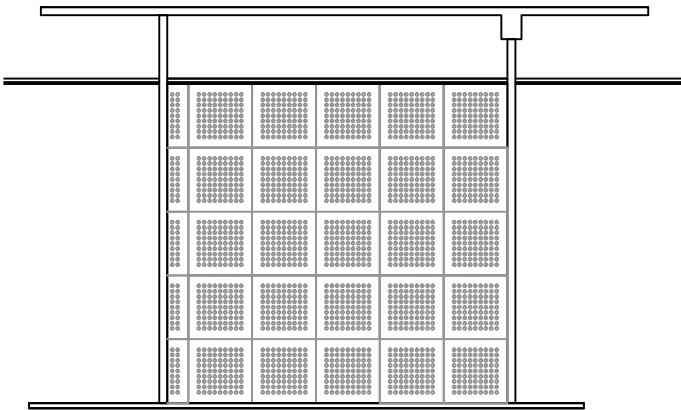

 **BIDANG DINDING 3**
SKALA 1:50

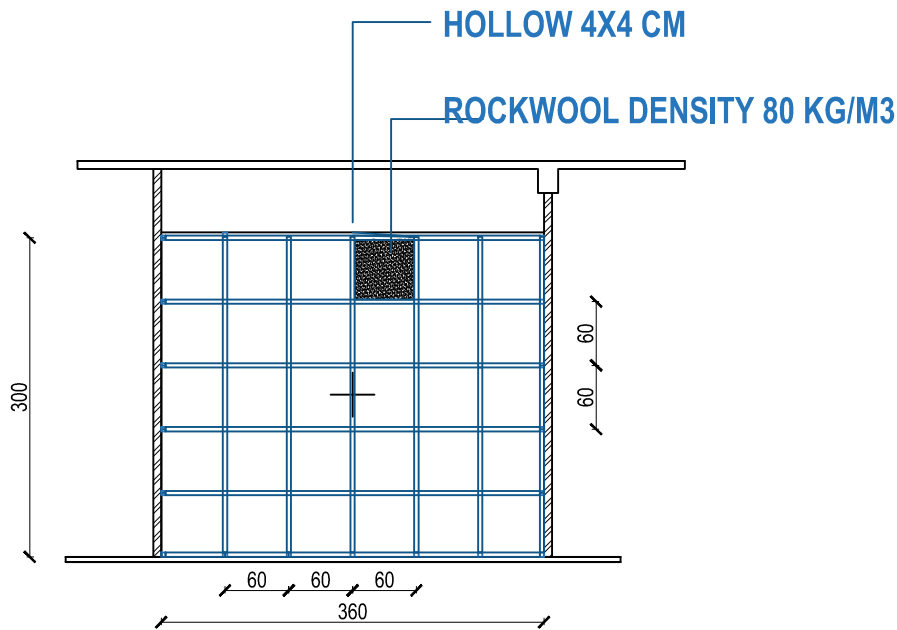

 **PEMASANGAN RANGKA HOLLOW**
SKALA 1:50

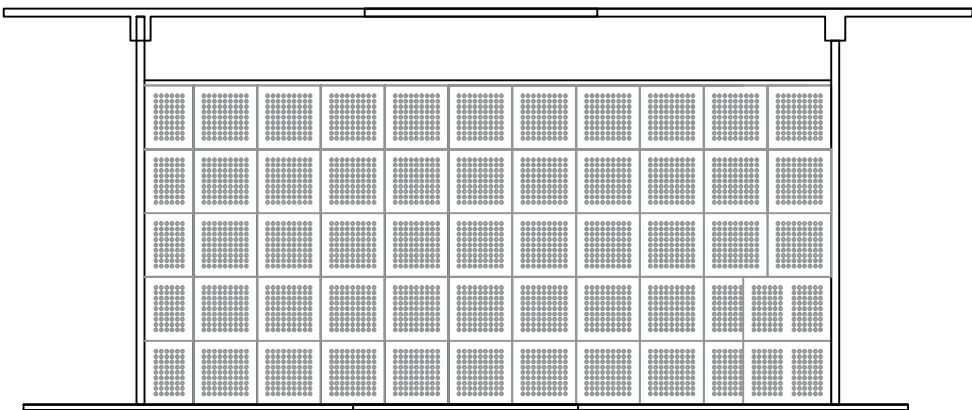

 **BIDANG DINDING 2 DAN 4**
SKALA 1:50

SHOP DRAWING

SATUAN KERJA :



KEMENTERIAN PENDIDIKAN, KEBUDAYAAN, RISET
DAN TEKNOLOGI
**INSTITUT SENI INDONESIA
YOGYAKARTA**
JL. PARANGTRITIS KM. 6,5 SEWON, BANTUL
D. I. YOGYAKARTA

PEKERJAAN :

PEMELIHARAAN (RENOVASI MINOR) STUDIO / LAB
DI FAKULTAS SENI MEDIA REKAM
ISI YOGYAKARTA

LOKASI :

KAMPUS ISI YOGYAKARTA
JL. PARANGTRITIS KM. 6,5 SEWON, BANTUL
D. I. YOGYAKARTA

TAHUN ANGGARAN :

2024

DIBUAT OLEH :

KONTRAKTOR PELAKSANA
CV. MANDALA BUMITALA

MUCH. MUHAMMAD WISNUH. S.H.
DIREKTUR

MELYANTO
PELAKSANA LAPANGAN

DI PERIKSA :

KONSULTAN PENGAWAS
CV. CITRA MATRA ARDITAMA

Ir. SUHADI DATUN

TEAM LEADER

MENYETUJUI

PENGELOLA KEGIATAN
PEMBANTU REKTOR II

Dr. SURYATI, M.Hum.
NIP : 19640901 200604 2001

MENGETAHJI

PEJABAT PEMBUAT KOMITMEN

SETYANTO PUTRO, S.E., M.H.
NIP : 19690118 199503 1 003

JUDUL GAMBAR :

DENAH LT.1 GD ANIMASI

SKALA :


Skala 1 : 50

KODE GAMBAR - NOMOR LEMBAR :


08

JUMLAH LEMBAR :

23

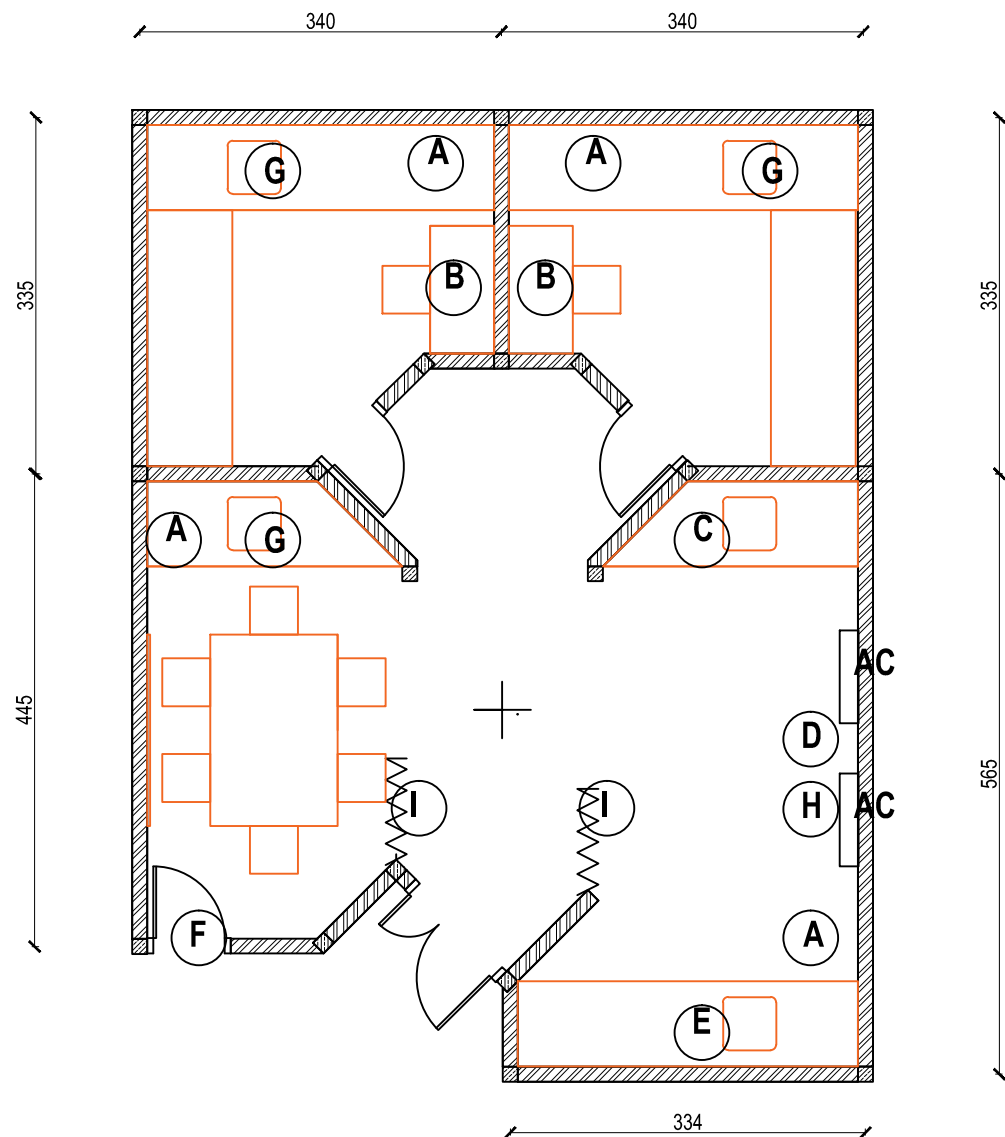


- ### AGENDA PENATAAN RUANG
- a. Meja lab fungsi tetap bak cuci diganti bahan porselin baru diatasnya dibuat rak baru
 - b. Meja lab diubah menjadi meja tulis diatasnya dibuat rak
 - c. Dipasang rak utk menyimpan peralatan lab
 - d. Meja lab dobongkar menjadi rg pengelola dipasang sekat almuniumk kaca dibuat rak di atas meja
 - e. Pintu dibongkar ditutup tembok.
 - f. Pasang exoust fan
 - g. Pindah AC

 


DENAH EXISTING RG GELAP
SKALA 1:50

SHOP DRAWING	
SATUAN KERJA :	
 KEMENTERIAN PENDIDIKAN, KEBUDAYAAN, RISET DAN TEKNOLOGI INSTITUT SENI INDONESIA YOGYAKARTA Jl. PARANGTRITIS KM. 6,5 SEWON, BANTUL D. I. YOGYAKARTA	
PEKERJAAN :	
PEMELIHARAAN (RENOVASI MINOR) STUDIO / LAB DI FAKULTAS SENI MEDIA REKAM ISI YOGYAKARTA	
LOKASI :	
KAMPUS ISI YOGYAKARTA Jl. PARANGTRITIS KM. 6,5 SEWON, BANTUL D. I. YOGYAKARTA	
TAHUN ANGGARAN :	
2024	
DI BUAT OLEH :	
KONTRAKTOR PELAKSANA CV. MANDALA BUMITALA	
MUCH. BUDIN, S.H. DIREKTUR	MELYANTO PELAKSANA LAPANGAN
DI PERIKSA :	
KONSULTAN PENGAWAS CV. CITRA MATRA ARDITAMA	
Ir. SUHADI DATUN TEAM LEADER	
MENYETUJUI	
PENGELOLA KEGIATAN PEMBANTU REKTOR II	
Dr. SURYATI, M.Hum. NIP : 19640901 200604 2001	
MENGETAHUI	
PEJABAT PEMBUAT KOMITMEN	
SETYANTO PUTRO, S.E., M.H. NIP : 19690118 199503 1 003	
JUDUL GAMBAR :	SKALA :
DENAH LT.1 GD ANIMASI	Skala 1 : 50
KODE GAMBAR - NOMOR LEMBAR :	JUMLAH LEMBAR :
09	23

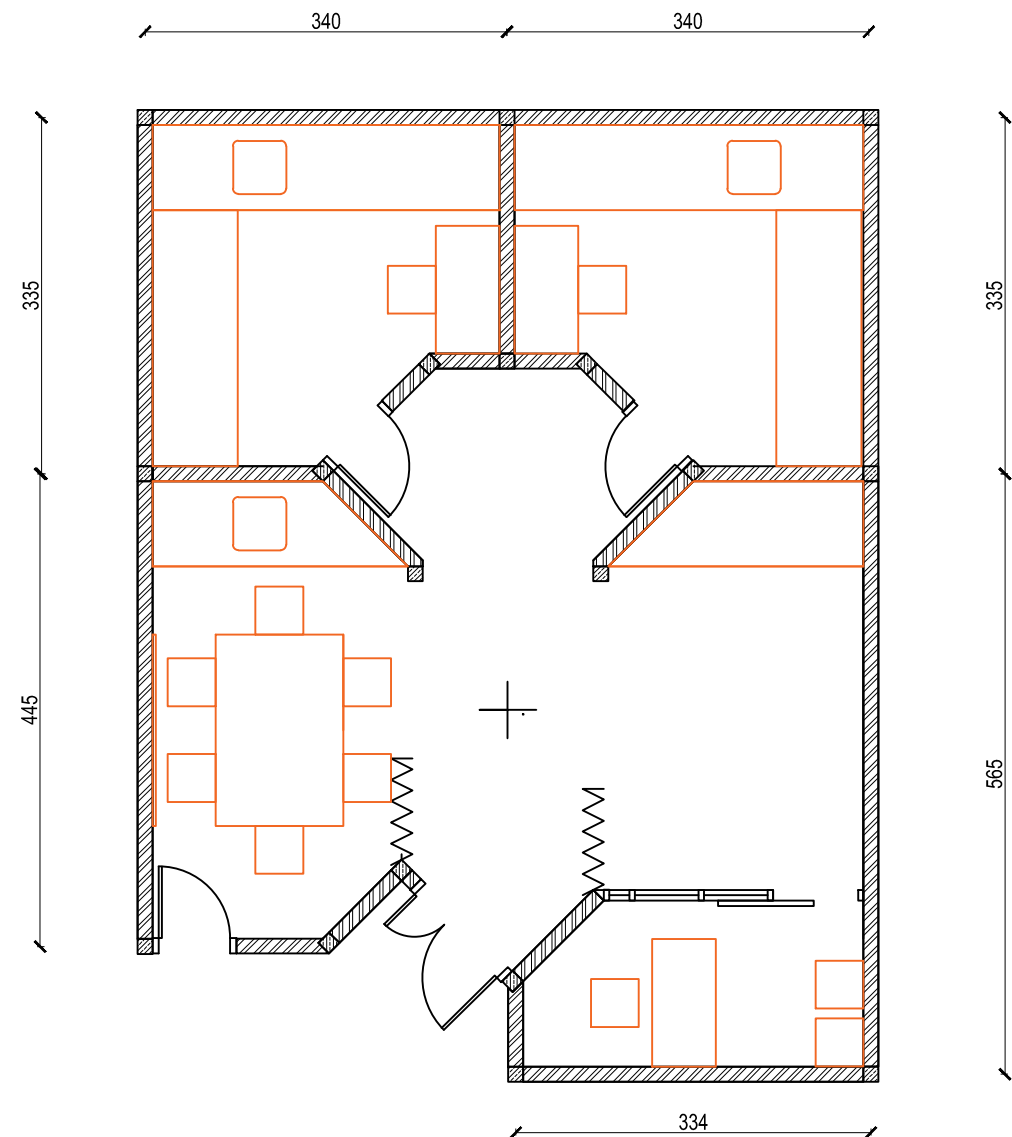

DENAH PENATAAN LAY OUT /MEJA KURSI
SKALA 1:50

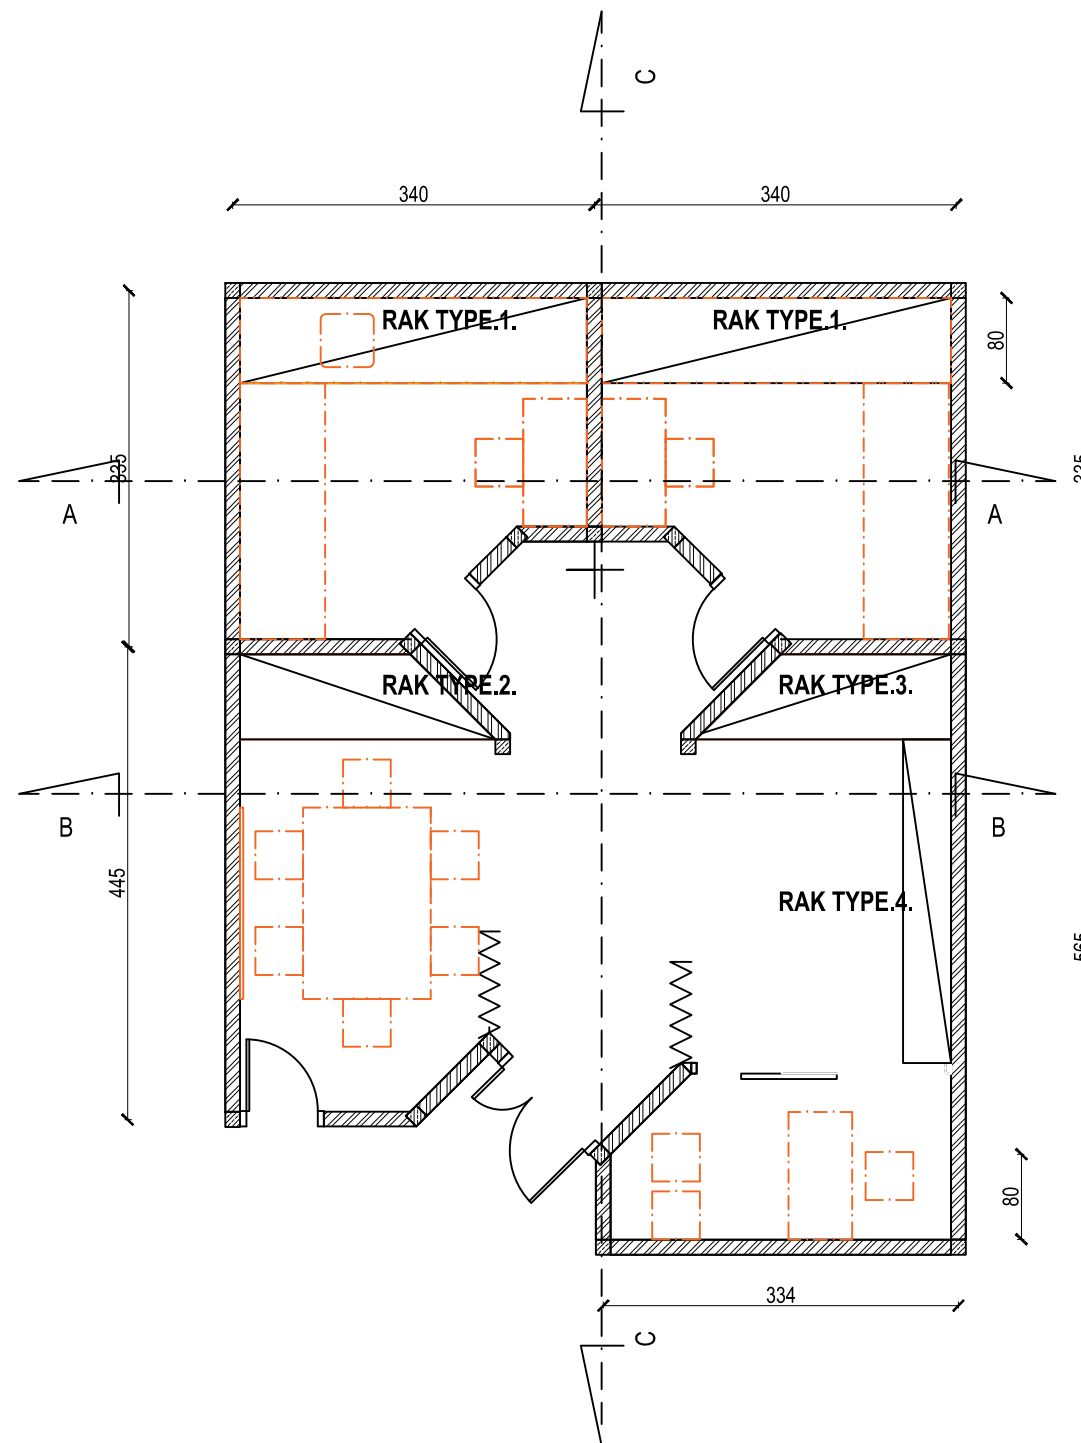

DENAH PENATAAN LAY OUT ALMARI/LOKER/RAK
SKALA 1:50

SHOP DRAWING

SATUAN KERJA :



KEMENTERIAN PENDIDIKAN, KEBUDAYAAN, RISET
DAN TEKNOLOGI
**INSTITUT SENI INDONESIA
YOGYAKARTA**
Jl. PARANGTRITIS KM. 6,5 SEWON, BANTUL
D. I. YOGYAKARTA

PEKERJAAN :

PEMELIHARAAN (RENOVASI MINOR) STUDIO / LAB
DI FAKULTAS SENI MEDIA REKAM
ISI YOGYAKARTA

LOKASI :

KAMPUS ISI YOGYAKARTA
Jl. PARANGTRITIS KM. 6,5 SEWON, BANTUL
D. I. YOGYAKARTA

TAHUN ANGGARAN :

2024

DIBUAT OLEH :

KONTRAKTOR PELAKSANA
CV. MANDALA BUMITALA

MUCH. ABEN. KORO WISNARDI, S.H.
DIREKTUR

MELYANTO
PELAKSANA LAPANGAN

DI PERIKSA :

KONSULTAN PENGAWAS
CV. CITRA MATRA ARDITAMA

Ir. SUHADI DATUN
TEAM LEADER

MENYETUJUI

PENGELOLA KEGIATAN
PEMBANTU REKTOR II

Dr. SURYATI, M.Hum.
NIP. : 19640901 200604 2001

MENGETAHJI

PEJABAT PEMBUAT KOMITMEN

SETYANTO PUTRO, S.E., M.H.
NIP. : 19690118 199503 1 003

JUDUL GAMBAR :

DENAH LT.1 GD ANIMASI

SKALA :


Skala 1 : 50

KODE GAMBAR - NOMOR LEMBAR :


10

JUMLAH LEMBAR :

23


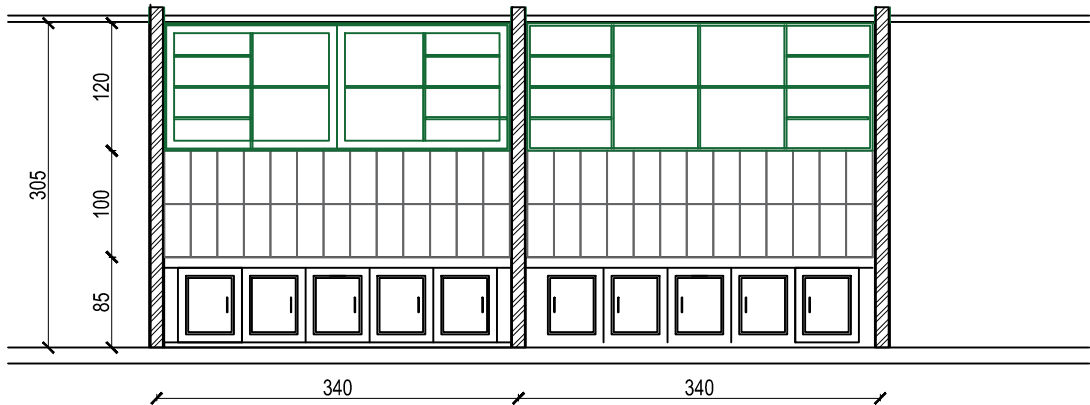


 **POTONGAN A-A**
SKALA 1:50

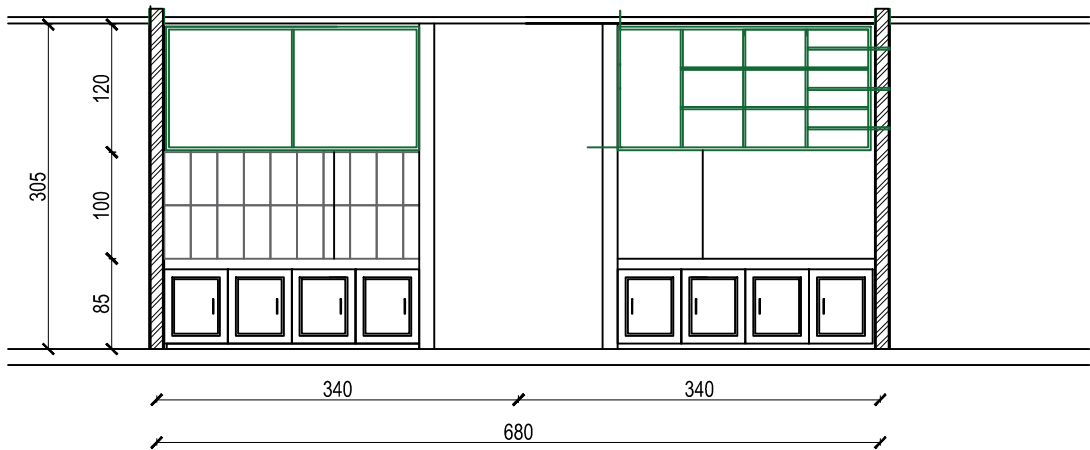


 **POTONGAN B-B**
SKALA 1:50


SHOP DRAWING	
SATUAN KERJA :	
 KEMENTERIAN PENDIDIKAN, KEBUDAYAAN, RISET DAN TEKNOLOGI INSTITUT SENI INDONESIA YOGYAKARTA Jl. PARANGTRITIS KM. 6,5 SEWON, BANTUL D. I. YOGYAKARTA	
PEKERJAAN :	
PEMELIHARAAN (RENOVASI MINOR) STUDIO / LAB DI FAKULTAS SENI MEDIA REKAM ISI YOGYAKARTA	
LOKASI :	
KAMPUS ISI YOGYAKARTA Jl. PARANGTRITIS KM. 6,5 SEWON, BANTUL D. I. YOGYAKARTA	
TAHUN ANGGARAN :	
2024	
DIBUAT OLEH :	
KONTRAKTOR PELAKSANA CV. MANDALA BUMITALA	
MUCH. MUH. KORO WISAHU, S.H. DIREKTUR	MELYANTO PELAKSANA LAPANGAN
DI PERIKSA :	
KONSULTAN PENGAWAS CV. CITRA MATRA ARDITAMA	
Ir. SUHADI DATUN TEAM LEADER	
MENYETUJUI	
PENGELOLA KEGIATAN PEMBANTU REKTOR II	
Dr. SURYATI, M.Hum., NIP : 19640901 200604 2001	
MENGETAHJI	
PEJABAT PEMBUAT KOMITMEN	
SETYANTO PUTRO, S.E., M.H., NIP : 19690118 199503 1 003	
JUDUL GAMBAR :	SKALA :
DENAH LT.1 GD ANIMASI	Skala 1 : 50
KODE GAMBAR - NOMOR LEMBAR :	JUMLAH LEMBAR :
11	23

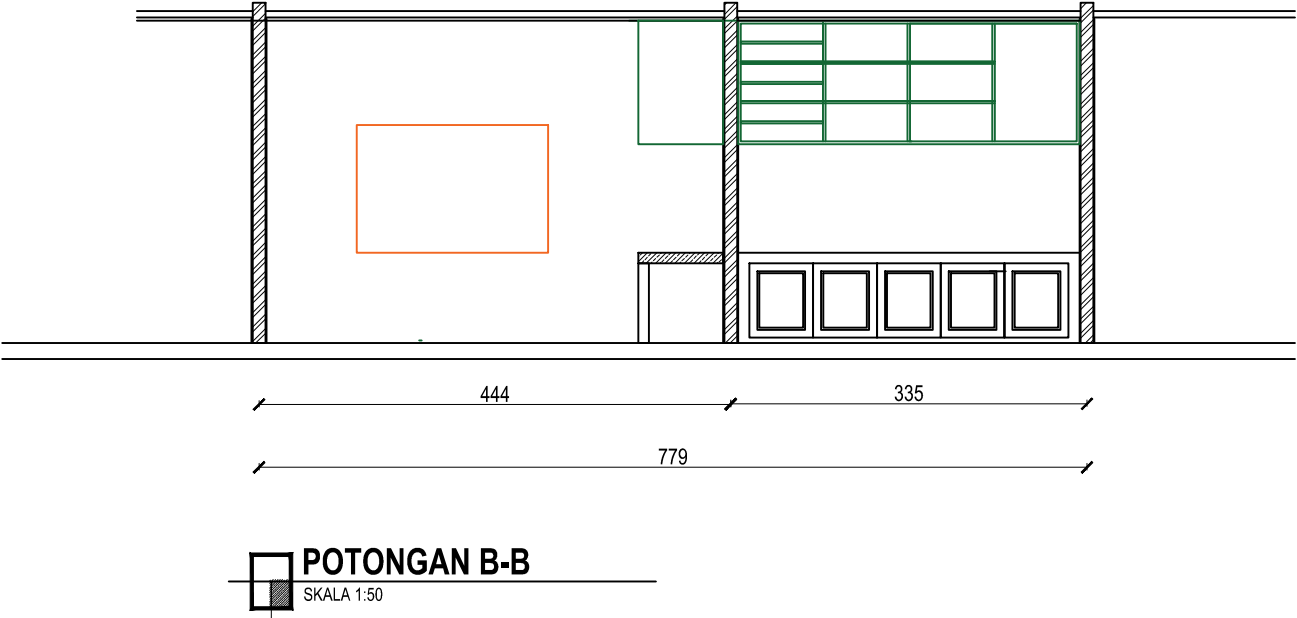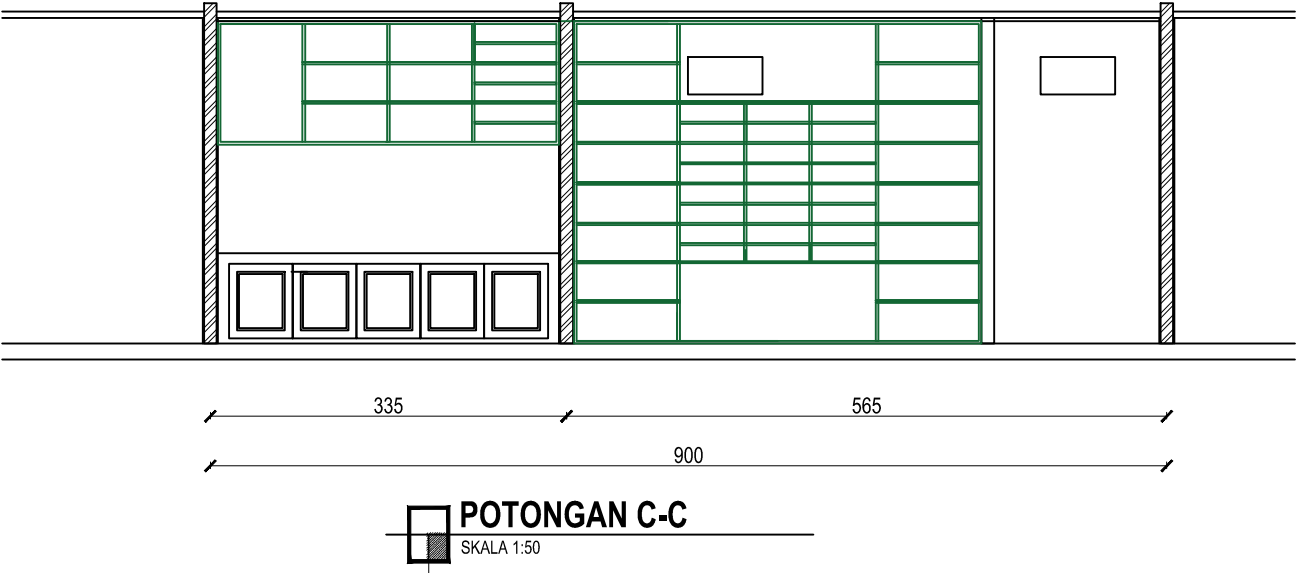



SHOP DRAWING	
SATUAN KERJA :	
 KEMENTERIAN PENDIDIKAN, KEBUDAYAAN, RISET DAN TEKNOLOGI INSTITUT SENI INDONESIA YOGYAKARTA Jl. PARANGTRITIS KM. 6,5 SEWON, BANTUL D. I. YOGYAKARTA	
PEKERJAAN :	
PEMELIHARAAN (RENOVASI MINOR) STUDIO / LAB DI FAKULTAS SENI MEDIA REKAM ISI YOGYAKARTA	
LOKASI :	
KAMPUS ISI YOGYAKARTA Jl. PARANGTRITIS KM. 6,5 SEWON, BANTUL D. I. YOGYAKARTA	
TAHUN ANGGARAN :	
2024	
DI BUAT OLEH :	
KONTRAKTOR PELAKSANA CV. MANDALA BUMITALA	
MUCH. MUH. KORO WISAHU, S.H. DIREKTUR	MELYANTO PELAKSANA LAPANGAN
DI PERIKSA :	
KONSULTAN PENGAWAS CV. CITRA MATRA ARDITAMA	
Ir. SUHADI DATUN TEAM LEADER	
MENYETUJUI	
PENGELOLA KEGIATAN PEMBANTU REKTOR II	
Dr. SURYATI, M.Hum., NIP : 19640901 200604 2001	
MENGETAHJI	
PEJABAT PEMBUAT KOMITMEN	
SETYANTO PUTRO, S.E., M.H., NIP : 19690118 199503 1 003	
JUDUL GAMBAR :	SKALA :
DENAH LT.1 GD ANIMASI	Skala 1 : 50
KODE GAMBAR - NOMOR LEMBAR :	JUMLAH LEMBAR :
12	23

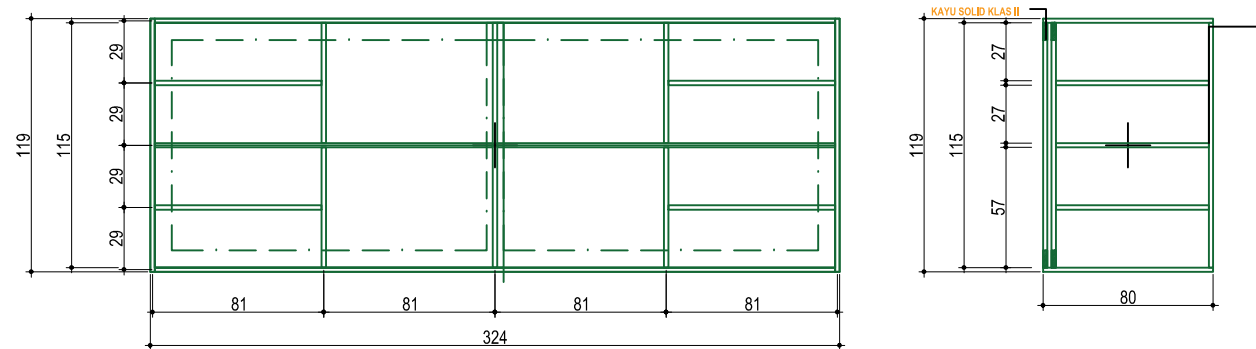


TRIPLEKS T-18 MM
LAPIS HPL SERAT
KAYU (SISI LUAR)

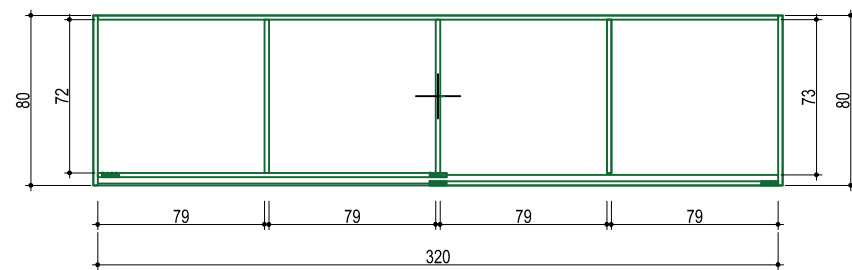


 **DESAIN RAK TYP-1**
SKALA 1:25

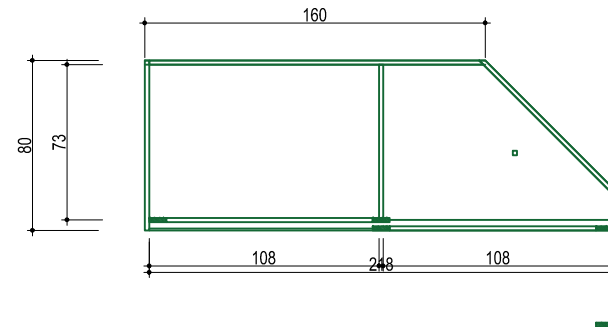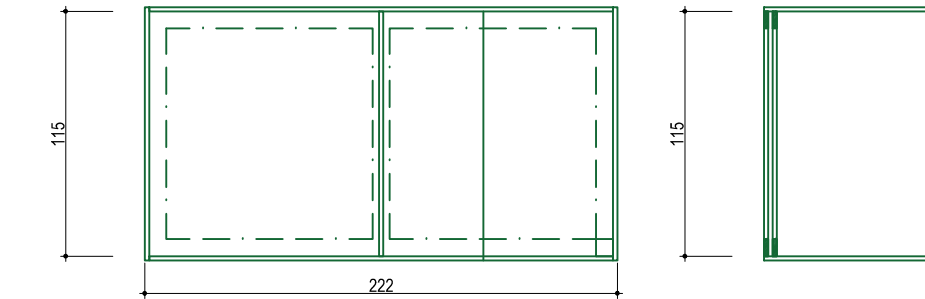


 **DESAIN RAK TYP-2**
SKALA 1:25

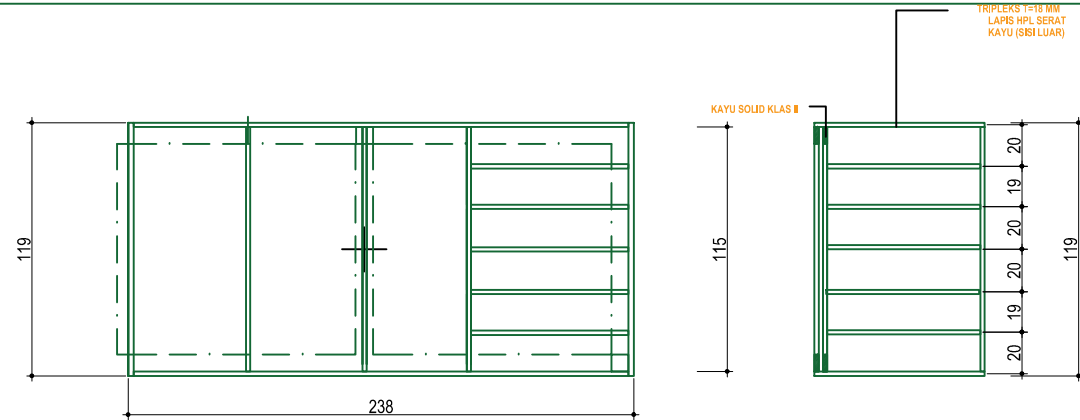


TRIPLEKS T-18 MM
LAPIS HPL SERAT
KAYU (SISI LUAR)

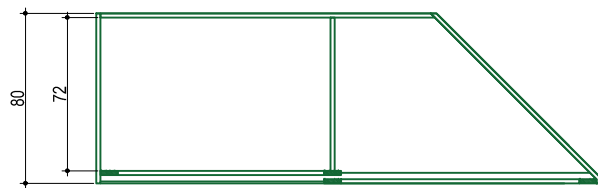


 **DESAIN RAK TYP-3**
SKALA 1:25

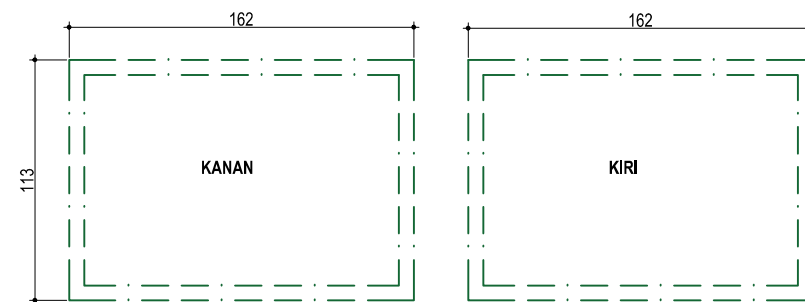

DETAIL UKURAN PINTU T-1

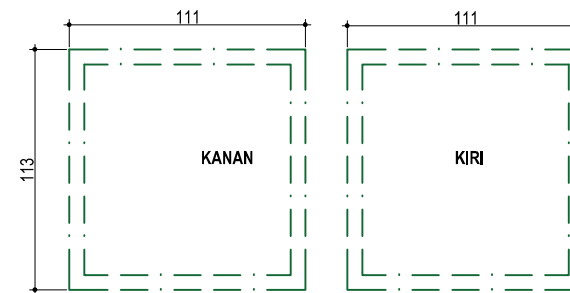

DETAIL UKURAN PINTU T-1

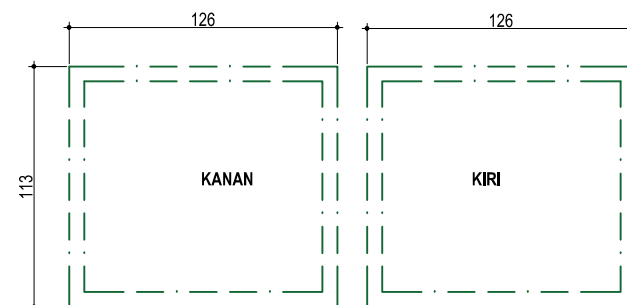

DETAIL UKURAN PINTU T-1

SHOP DRAWING

SATUAN KERJA :



KEMENTERIAN PENDIDIKAN, KEBUDAYAAN, RISET
DAN TEKNOLOGI
**INSTITUT SENI INDONESIA
YOGYAKARTA**
JL. PARANGTRITIS KM. 6,5 SEWON, BANTUL
D. I. YOGYAKARTA

PEKERJAAN :

PEMELIHARAAN (RENOVASI MINOR) STUDIO / LAB
DI FAKULTAS SENI MEDIA REKAM
ISI YOGYAKARTA

LOKASI :

KAMPUS ISI YOGYAKARTA
JL. PARANGTRITIS KM. 6,5 SEWON, BANTUL
D. I. YOGYAKARTA

TAHUN ANGGARAN :

2024

DIBUAT OLEH :

KONTRAKTOR PELAKSANA
CV. MANDALA BUMITALA

MUCH. MUHAMMAD WISNUHUTU, S.H.
DIREKTUR

MELYANTO
PELAKSANA LAPANGAN

DI PERIKSA :

KONSULTAN PENGAWAS
CV. CITRA MATRA ARDITAMA

Ir. SUHADI DATUN
TEAM LEADER

MENYETUJUI

PENGELOLA KEGIATAN
PEMBANTU REKTOR II

Dr. SURYATI, M.Hum.
NIP : 19640901 200604 2001

MENGETAHJI

PEJABAT PEMBUAT KOMITMEN

SETYANTO PUTRO, S.E., M.H.
NIP : 19690118 199503 1 003

JUDUL GAMBAR :

DENAH LT.1 GD ANIMASI

SKALA :



Skala 1 : 50


KODE GAMBAR - NOMOR LEMBAR :

13

JUMLAH LEMBAR :

 
23

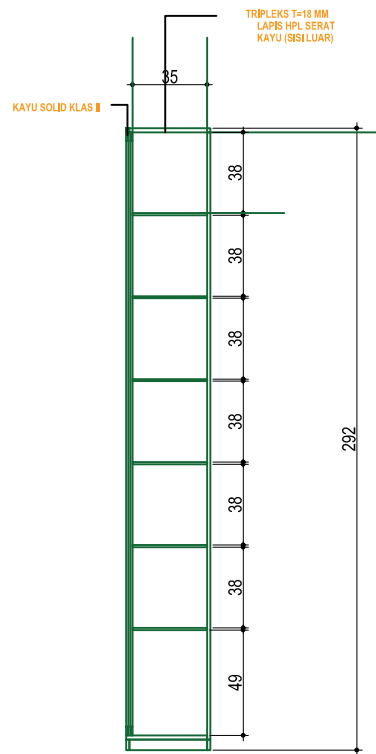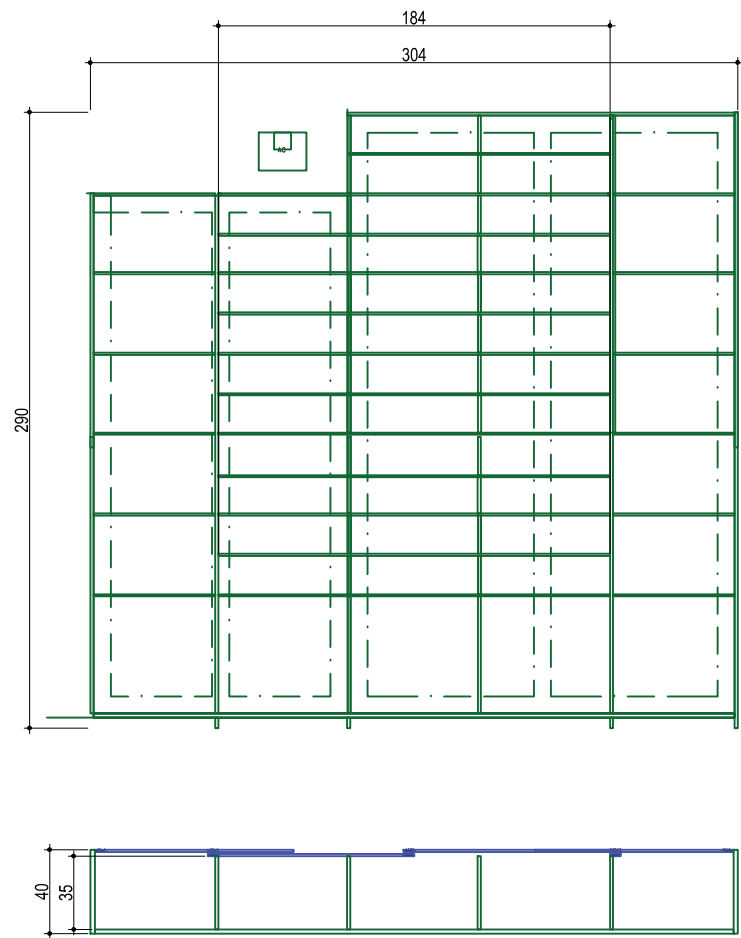



MODEL RAK TYPE-4

SKALA 1:25

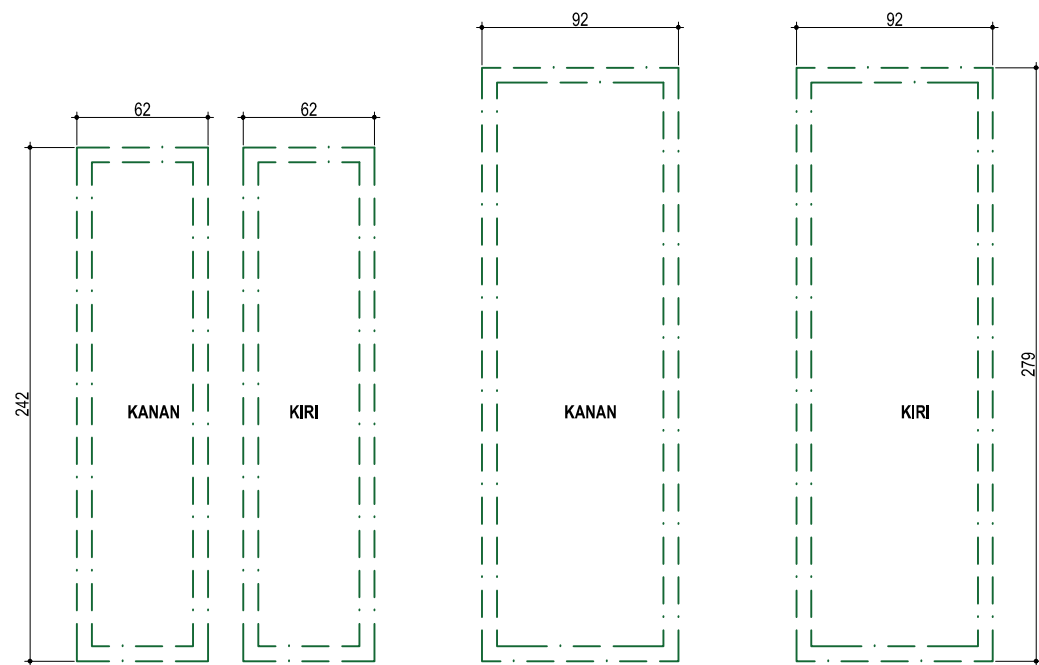

DETAIL UKURAN PINTU T-4



SHOP DRAWING	
SATUAN KERJA :	
 KEMENTERIAN PENDIDIKAN, KEBUDAYAAN, RISET DAN TEKNOLOGI INSTITUT SENI INDONESIA YOGYAKARTA Jl. PARANGTRITIS KM. 6,5 SEWON, BANTUL D. I. YOGYAKARTA	
PEKERJAAN :	
PEMELIHARAAN (RENOVASI MINOR) STUDIO / LAB DI FAKULTAS SENI MEDIA REKAM ISI YOGYAKARTA	
LOKASI :	
KAMPUS ISI YOGYAKARTA Jl. PARANGTRITIS KM. 6,5 SEWON, BANTUL D. I. YOGYAKARTA	
TAHUN ANGGARAN :	
2024	
DI BUAT OLEH :	
KONTRAKTOR PELAKSANA CV. MANDALA BUMITALA	
MUCH. MUH. KORO WISAHU. S.H. DIREKTUR	MELYANTO PELAKSANA LAPANGAN
DI PERIKSA :	
KONSULTAN PENGAWAS CV. CITRA MATRA ARDITAMA	
Ir. SUHADI DATUN TEAM LEADER	
MENYETUJUI	
PENGELOLA KEGIATAN PEMBANTU REKTOR II	
Dr. SURYATI, M.Hum., NIP : 19640901 200604 2001	
MENGETAHUI	
PEJABAT PEMBUAT KOMITMEN	
SETYANTO PUTRO, S.E., M.H., NIP : 19690118 199503 1 003	
JUDUL GAMBAR :	SKALA :
DENAH LT.1 GD ANIMASI	Skala 1 : 50
KODE GAMBAR - NOMOR LEMBAR :	JUMLAH LEMBAR :
14	23

AGENDA

A. Pengecatan dinding akustik
B. Pembuatan jendela kaca di ruang monitor

B. PENGECATAN DINDING AKUSTIK

 

A. PEMBUATAN JENDELA KACA

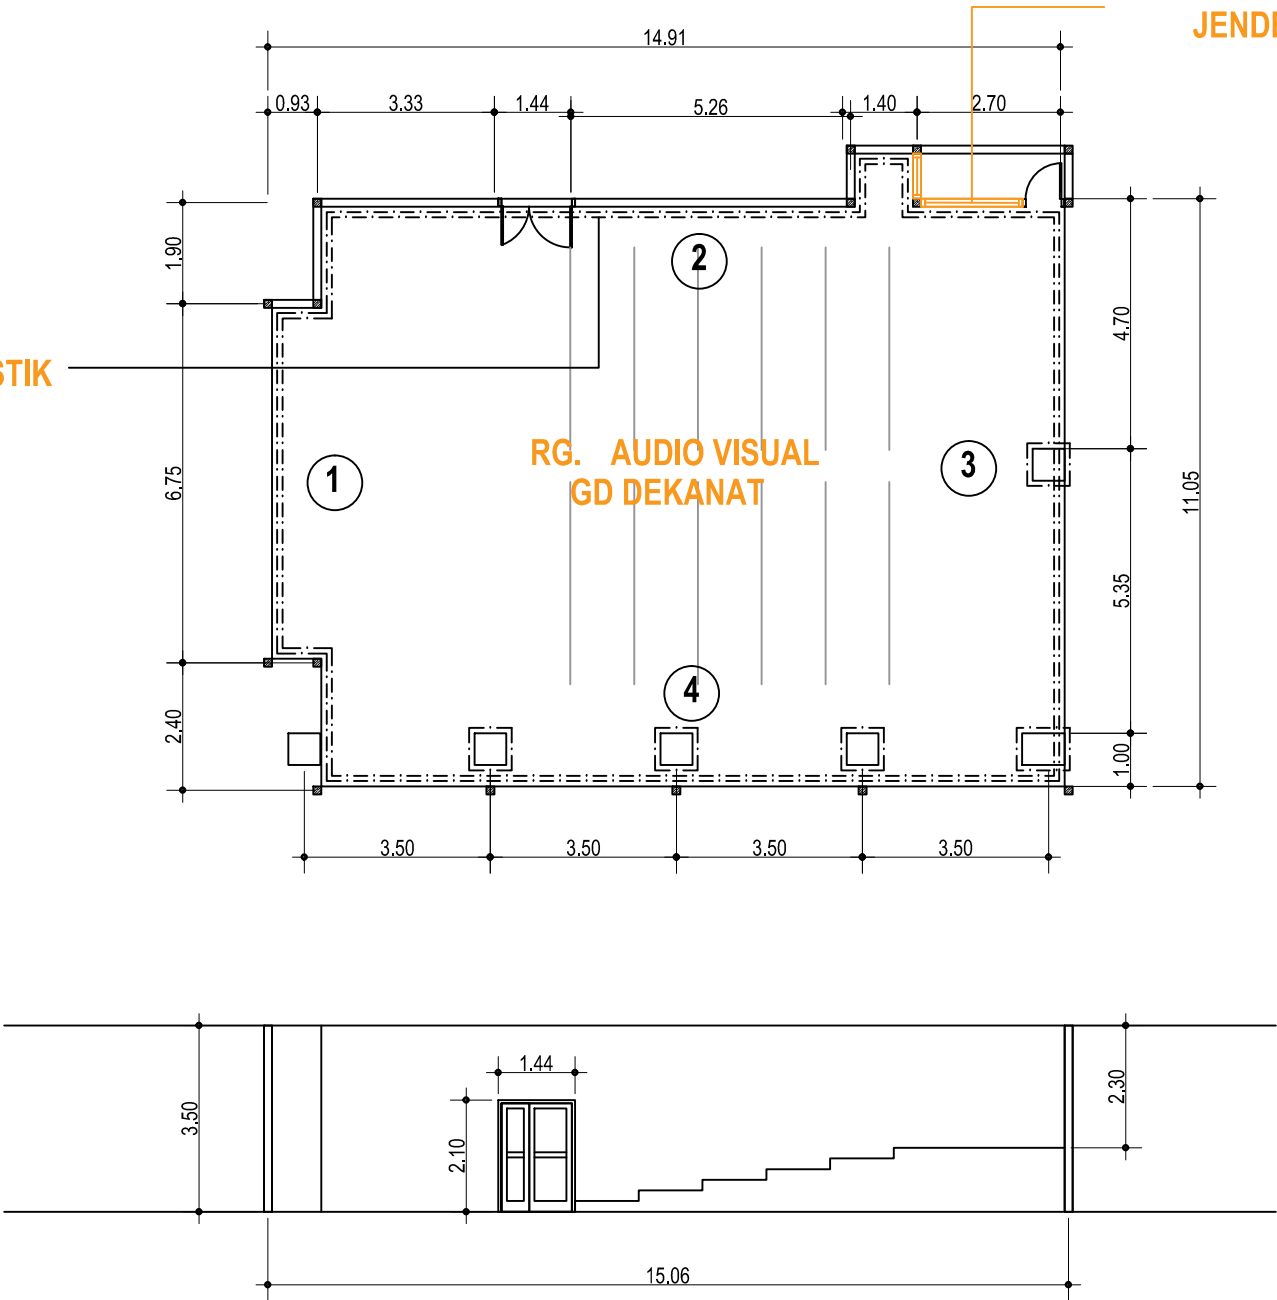

DENAH RG AUDIO VISUAL GD DEKANAT LT.3.



SKALA 1:100

SHOP DRAWING	
SATUAN KERJA :	
KEMENTERIAN PENDIDIKAN, KEBUDAYAAN, RISET DAN TEKNOLOGI INSTITUT SENI INDONESIA YOGYAKARTA HL. PARANGTRITIS KM. 6,5 SEWON, BANTUL D. I. YOGYAKARTA	
PEKERJAAN :	
PEMELIHARAAN (RENOVASI MINOR) STUDIO / LAB DI FAKULTAS SENI MEDIA REKAM ISI YOGYAKARTA	
LOKASI :	
KAMPUS ISI YOGYAKARTA JL. PARANGTRITIS KM. 6,5 SEWON, BANTUL D. I. YOGYAKARTA	
TAHUN ANGGARAN :	
2024	
DIBUAT OLEH :	
KONTRAKTOR PELAKSANA CV. MANDALA BUMITALA	
MUCH. BUDIN, S.P., S.T., S.H. DIREKTUR	MELYANTO PELAKSANA LAPANGAN
DI PERIKSA :	
KONSULTAN PENGAWAS CV. CITRA MATRA ARDITAMA	
Ir. SUHADI DATUN TEAM LEADER	
MENYETUJUI	
PENGELOLA KEGIATAN PEMBANTU REKTOR II	
Dr. SURYATI, M.Hum., NIP. : 19640901 200604 2001	
MENGETAHUI	
PEJABAT PEMBUAT KOMITMEN	
SETYANTO PUTRO, S.E., M.H., NIP. : 19690118 199503 1 003	
JUDUL GAMBAR :	SKALA :
DENAH LT.1 GD ANIMASI	Skala 1 : 50
KODE GAMBAR - NOMOR LEMBAR :	JUMLAH LEMBAR :
15	23

 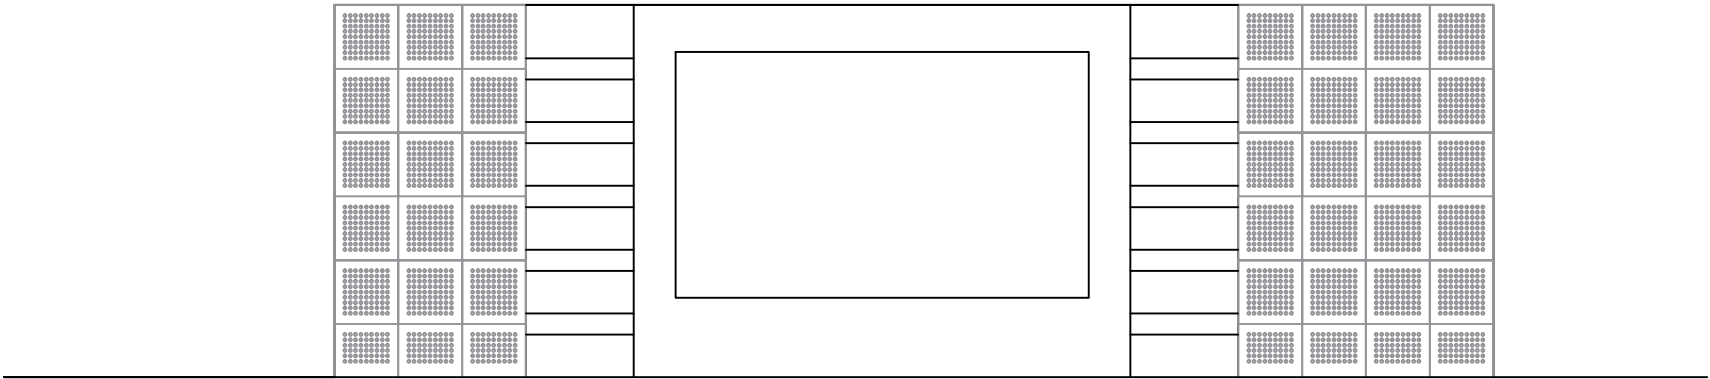

BIDANG DINDING 4

 SKALA 1:50

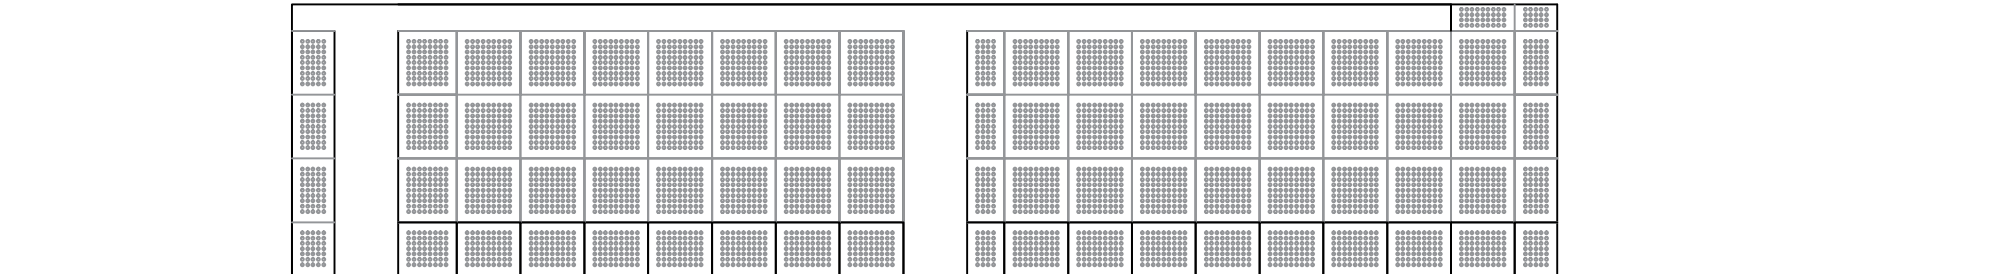

BIDANG DINDING 4

SKALA 1:50

SHOP DRAWING

SATUAN KERJA :



KEMENTERIAN PENDIDIKAN, KEBUDAYAAN, RISET
DAN TEKNOLOGI
**INSTITUT SENI INDONESIA
YOGYAKARTA**
Jl. PARANGTRITIS KM. 6,5 SEWON, BANTUL
D. I. YOGYAKARTA

PEKERJAAN :

PEMELIHARAAN (RENOVASI MINOR) STUDIO / LAB
DI FAKULTAS SENI MEDIA REKAM
ISI YOGYAKARTA

LOKASI :

KAMPUS ISI YOGYAKARTA
Jl. PARANGTRITIS KM. 6,5 SEWON, BANTUL
D. I. YOGYAKARTA

TAHUN ANGGARAN :

2024

DIBUAT OLEH :

KONTRAKTOR PELAKSANA
CV. MANDALA BUMITALA

MUCH. MUJUN, KORO WISNADU, S.H.
DIREKTUR

MELYANTO
PELAKSANA LAPANGAN

DI PERIKSA :

KONSULTAN PENGAWAS
CV. CITRA MATRA ARDITAMA

Ir. SUHADI DATUN

TEAM LEADER

MENYETUJUI

PENGELOLA KEGIATAN
PEMBANTU REKTOR II

Dr. SURYATI, M.Hum.,
NIP : 19640901 200604 2001

MENGETAHJI

PEJABAT PEMBUAT KOMITMEN

SETYANTO PUTRO, S.E., M.H.,
NIP : 19690110 199503 1 003

JUDUL GAMBAR :

DENAH LT.1 GD ANMASI

SKALA :



Skala 1 : 50

KODE GAMBAR - NOMOR LEMBAR :

16



JUMLAH LEMBAR :

 23

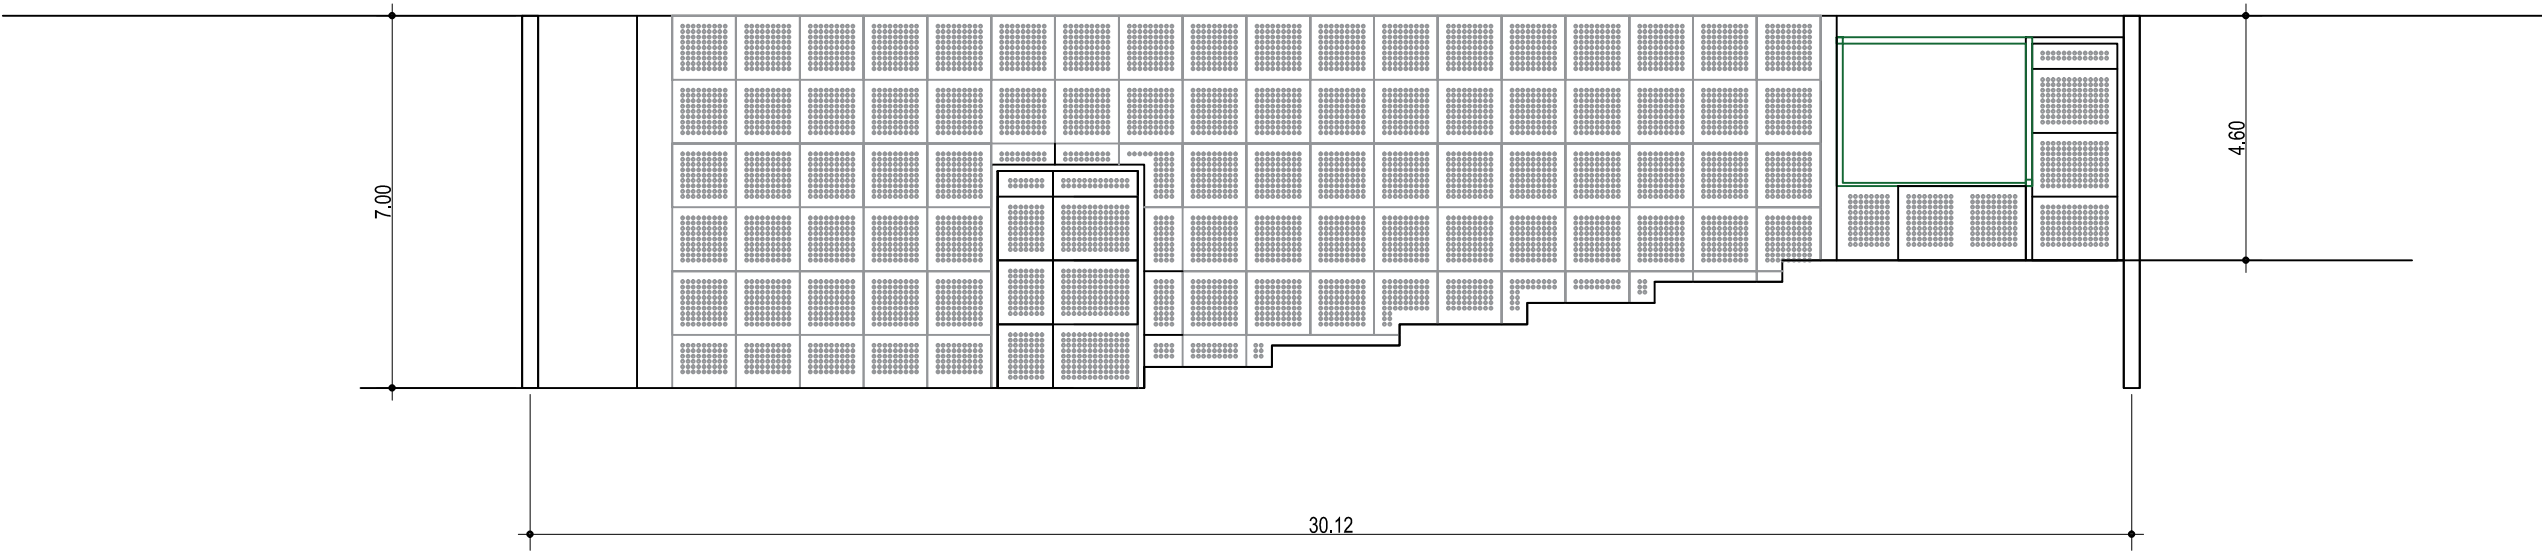

BIDANG DINDING 4

 SKALA 1:50

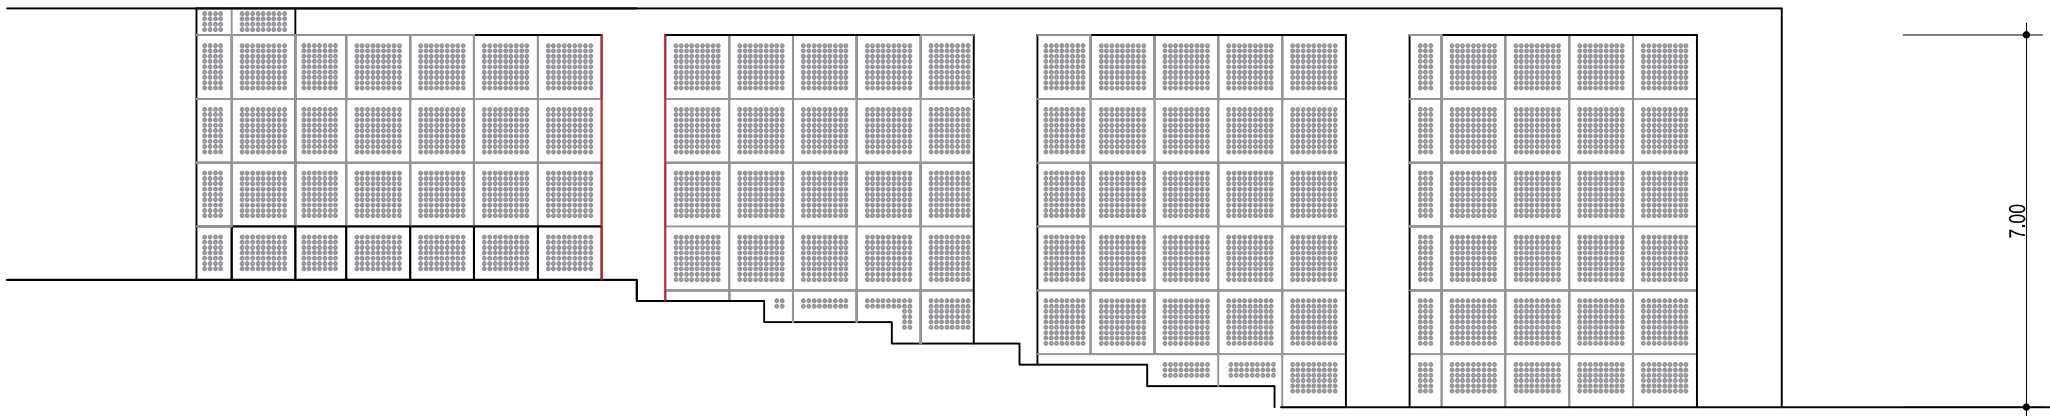

BIDANG DINDING 4

SKALA 1:50

SHOP DRAWING

SATUAN KERJA :



KEMENTERIAN PENDIDIKAN, KEBUDAYAAN, RISET
DAN TEKNOLOGI
**INSTITUT SENI INDONESIA
YOGYAKARTA**
Jl. PARANGTRITIS KM. 6,5 SEWON, BANTUL
D. I. YOGYAKARTA

PEKERJAAN :

PEMELIHARAAN (RENOVASI MINOR) STUDIO / LAB
DI FAKULTAS SENI MEDIA REKAM
ISI YOGYAKARTA

LOKASI :

KAMPUS ISI YOGYAKARTA
Jl. PARANGTRITIS KM. 6,5 SEWON, BANTUL
D. I. YOGYAKARTA

TAHUN ANGGARAN :

2024

DIBUAT OLEH :

KONTRAKTOR PELAKSANA
CV. MANDALA BUMITALA

MUCH. MUH. KORO WISNUHU, S.H.
DIREKTUR

MELYANTO
PELAKSANA LAPANGAN

DI PERIKSA :

KONSULTAN PENGAWAS
CV. CITRA MATRA ARDITAMA

Ir. SUHADI DATUN
TEAM LEADER

MENYETUJUI

PENGELOLA KEGIATAN
PEMBANTU REKTOR II

Dr. SURYATI, M.Hum.,
NIP : 19640901 200604 2001

MENGETAHJI

PEJABAT PEMBUAT KOMITMEN

SETYANTO PUTRO, S.E., M.H.,
NIP : 19690118 199503 1 003

JUDUL GAMBAR :

DENAH LT.1 GD ANIMASI

SKALA :






Skala 1 : 50

KODE GAMBAR - NOMOR LEMBAR :

17

JUMLAH LEMBAR :

 23

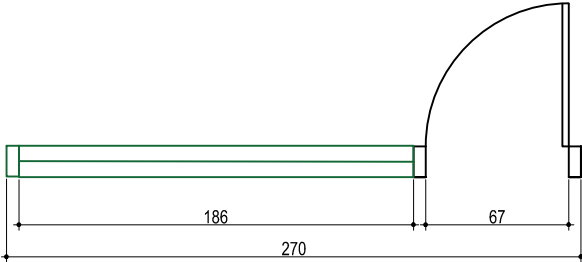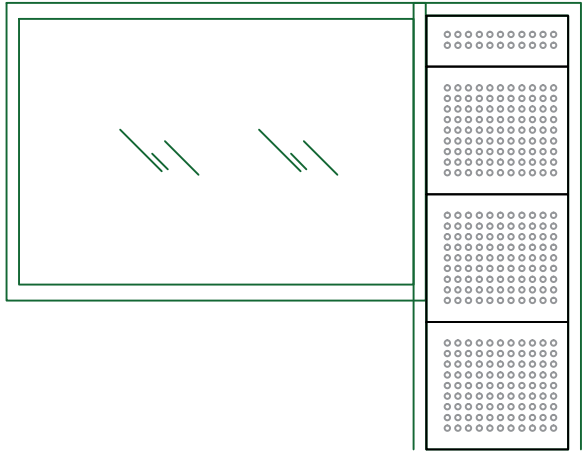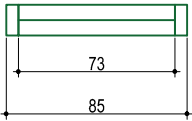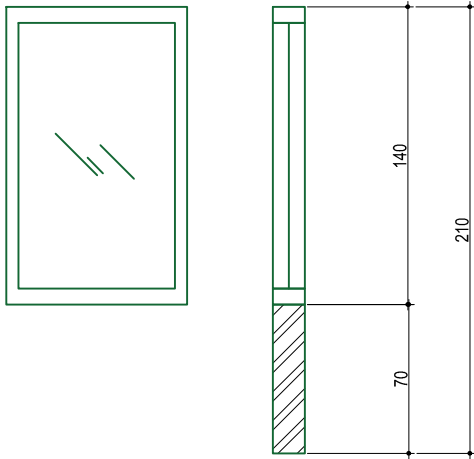

MODEL PARTISI RG KONTROL

SKALA 1:50

SHOP DRAWING

SATUAN KERJA :



KEMENTERIAN PENDIDIKAN, KEBUDAYAAN, RISET
DAN TEKNOLOGI
**INSTITUT SENI INDONESIA
YOGYAKARTA**
Jl. PARANGTRITIS KM. 6,5 SEWON, BANTUL
D. I. YOGYAKARTA

PEKERJAAN :

PEMELIHARAAN (RENOVASI MINOR) STUDIO / LAB
DI FAKULTAS SENI MEDIA REKAM
ISI YOGYAKARTA

LOKASI :

KAMPUS ISI YOGYAKARTA
Jl. PARANGTRITIS KM. 6,5 SEWON, BANTUL
D. I. YOGYAKARTA

TAHUN ANGGARAN :

2024

DIBUAT OLEH :

KONTRAKTOR PELAKSANA
CV. MANDALA BUMITALA

MUCH. MUHAMMAD WISNANDU, S.H.
DIREKTUR

MULYANTO
PELAKSANA LAPANGAN

DI PERIKSA :

KONSULTAN PENGAWAS
CV. CITRA MATRA ARDITAMA

Ir. SUHADI DATUN
TEAM LEADER

MENYETUJUI

PENGELOLA KEGIATAN
PEMBANTU REKTOR II

Dr. SURYATI, M.Hum.,
NIP : 19640901 200604 2001

MENGETAHJI

PEJABAT PEMBUAT KOMITMEN

SETYANTO PUTRO, S.E., M.H.,
NIP : 19690118 199503 1 003

JUDUL GAMBAR :

DENAH LT.1 GD ANIMASI

SKALA :



Skala 1 : 50

KODE GAMBAR - NOMOR LEMBAR :

18

JUMLAH LEMBAR :

 23

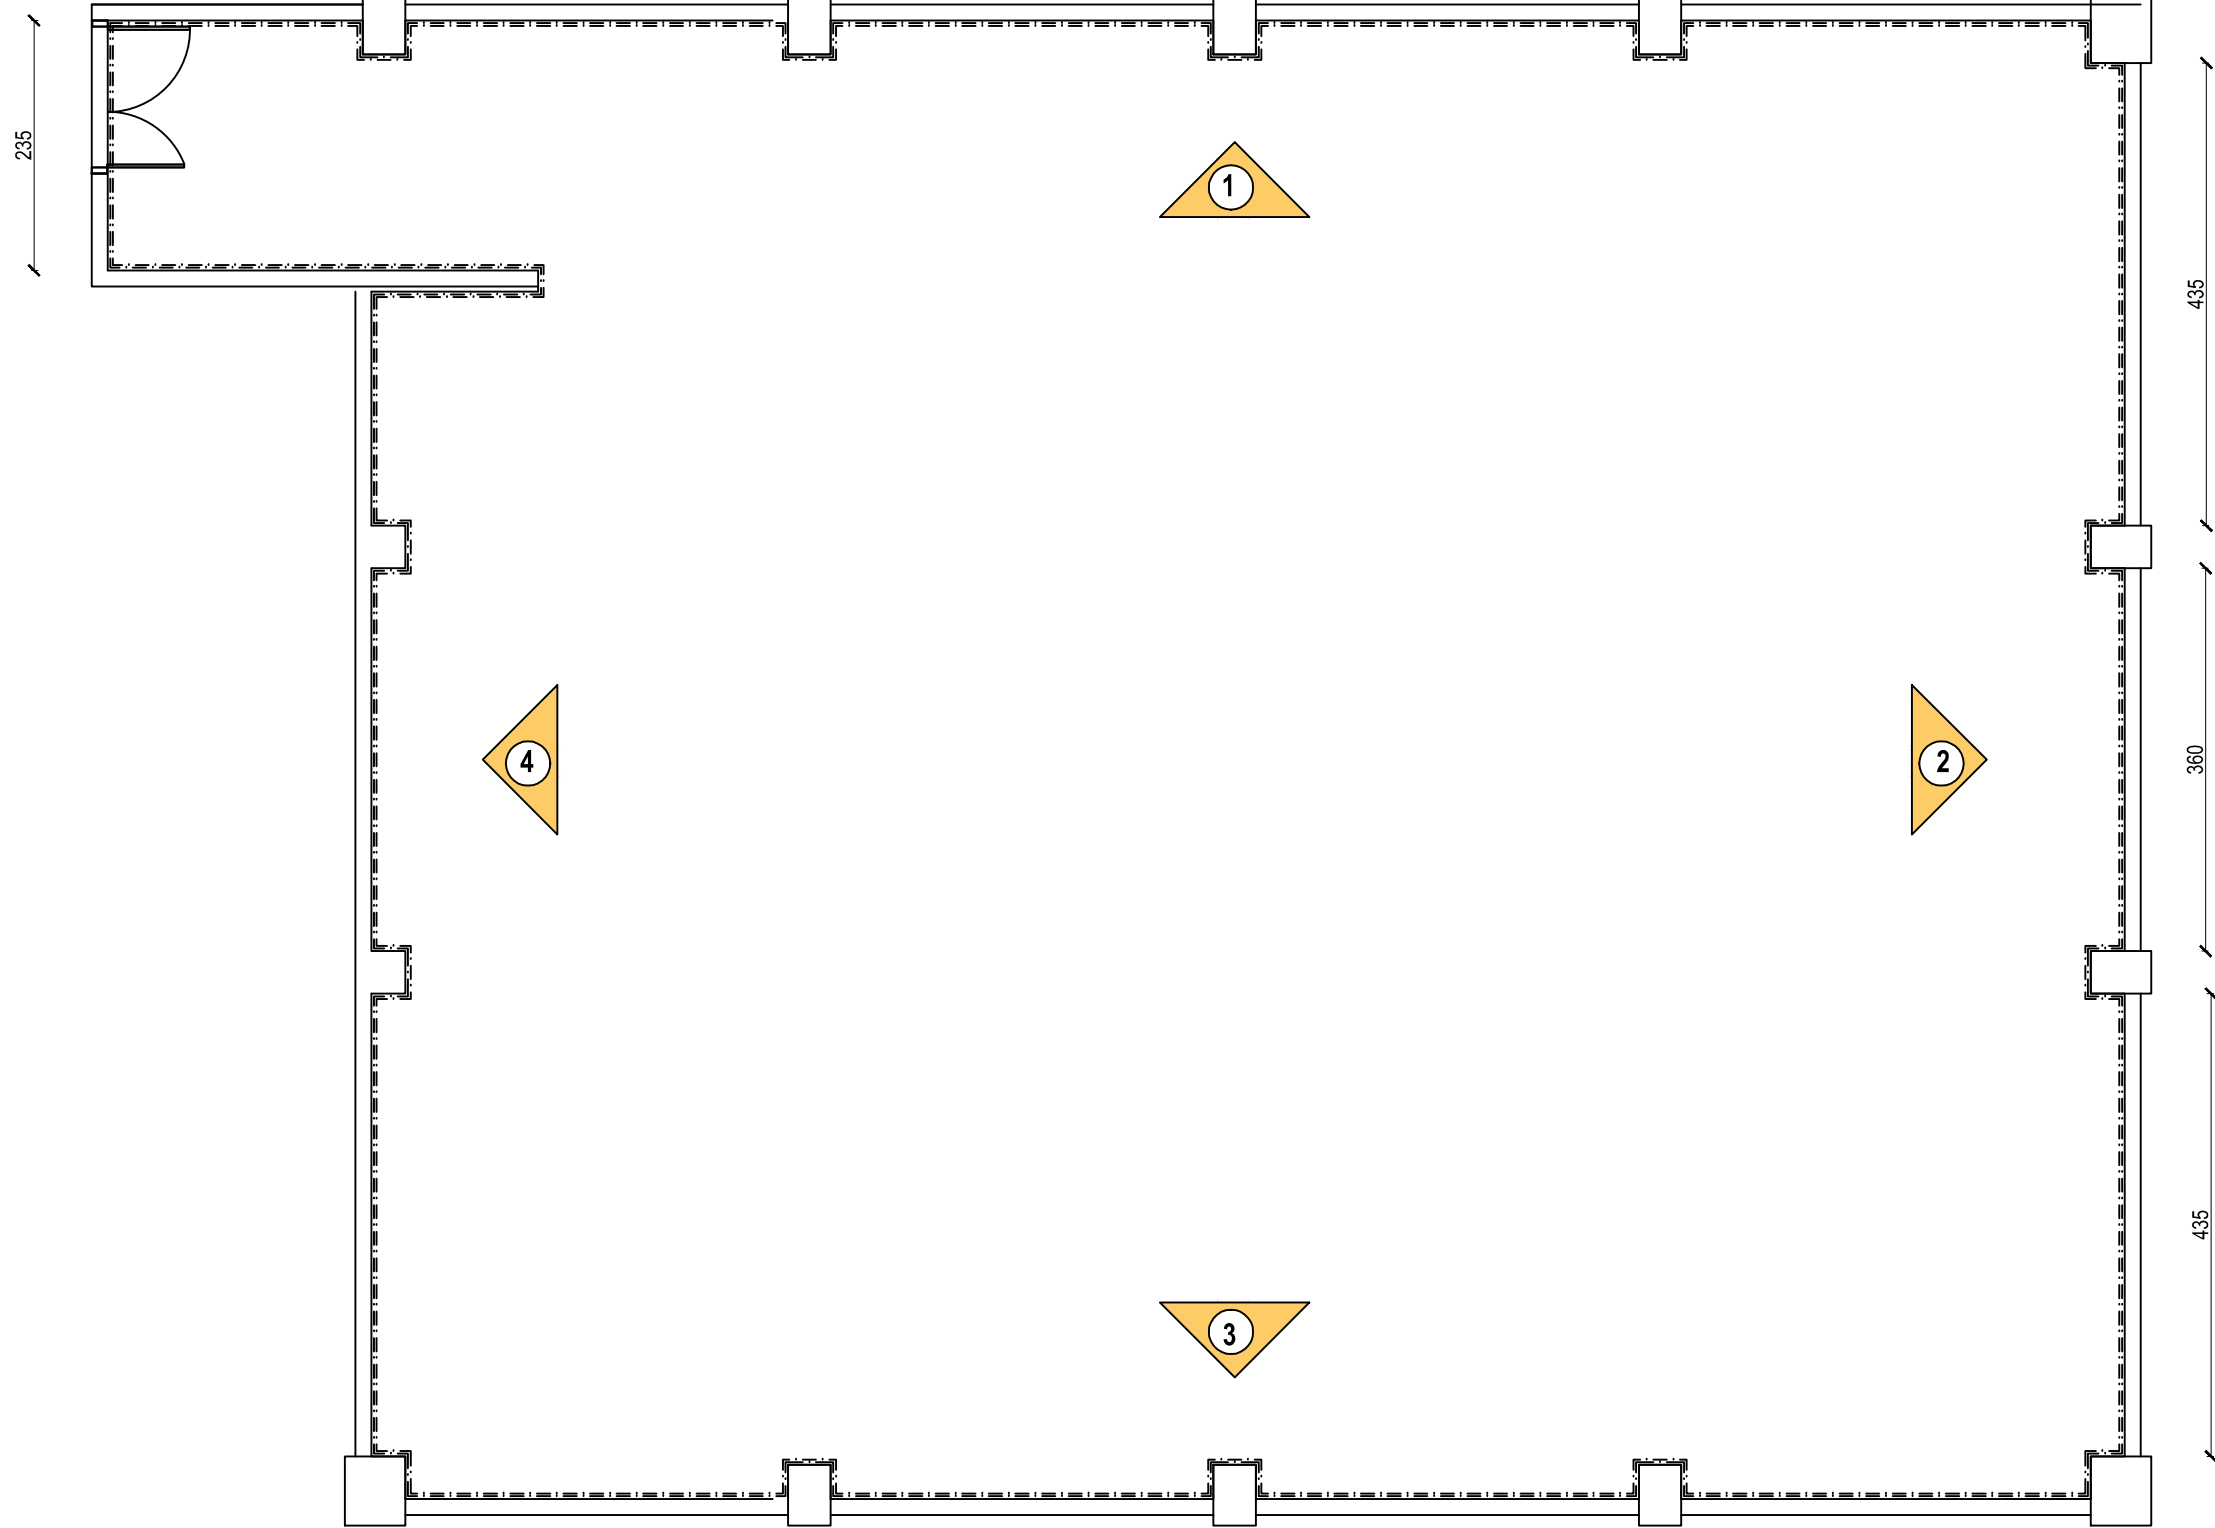

DENAH RG STUDIO 1 GD JUR. TELEVISI

SKALA 1:50

SHOP DRAWING

SATUAN KERJA :



KEMENTERIAN PENDIDIKAN, KEBUDAYAAN, RISET
DAN TEKNOLOGI
**INSTITUT SENI INDONESIA
YOGYAKARTA**
Jl. PARANGTRITIS KM. 6,5 SEWON, BANTUL
D. I. YOGYAKARTA

PEKERJAAN :

PEMELIHARAAN (RENOVASI MINOR) STUDIO / LAB
DI FAKULTAS SENI MEDIA REKAM
ISI YOGYAKARTA

LOKASI :

KAMPUS ISI YOGYAKARTA
Jl. PARANGTRITIS KM. 6,5 SEWON, BANTUL
D. I. YOGYAKARTA

TAHUN ANGGARAN :

2024

DIBUAT OLEH :

KONTRAKTOR PELAKSANA
CV. MANDALA BUMITALA

MUCH. MUHAMMAD WISNUH. S.H.
DIREKTUR

MELYANTO
PELAKSANA LAPANGAN

DI PERIKSA :

KONSULTAN PENGAWAS
CV. CITRA MATRA ARDITAMA

Ir. SUHADI DATUN
TEAM LEADER

MENYETUJUI

PENGELOLA KEGIATAN
PEMBANTU REKTOR II

Dr. SURYATI, M.Hum.
NIP : 19640901 200604 2001

MENGETAHJI

PEJABAT PEMBUAT KOMITMEN

SETYANTO PUTRO, S.E., M.H.
NIP : 19690118 199503 1 003

JUDUL GAMBAR :

DENAH LT.1 GD ANIMASI

SKALA :



Skala 1 : 50

KODE GAMBAR - NOMOR LEMBAR :

19

JUMLAH LEMBAR :

 23

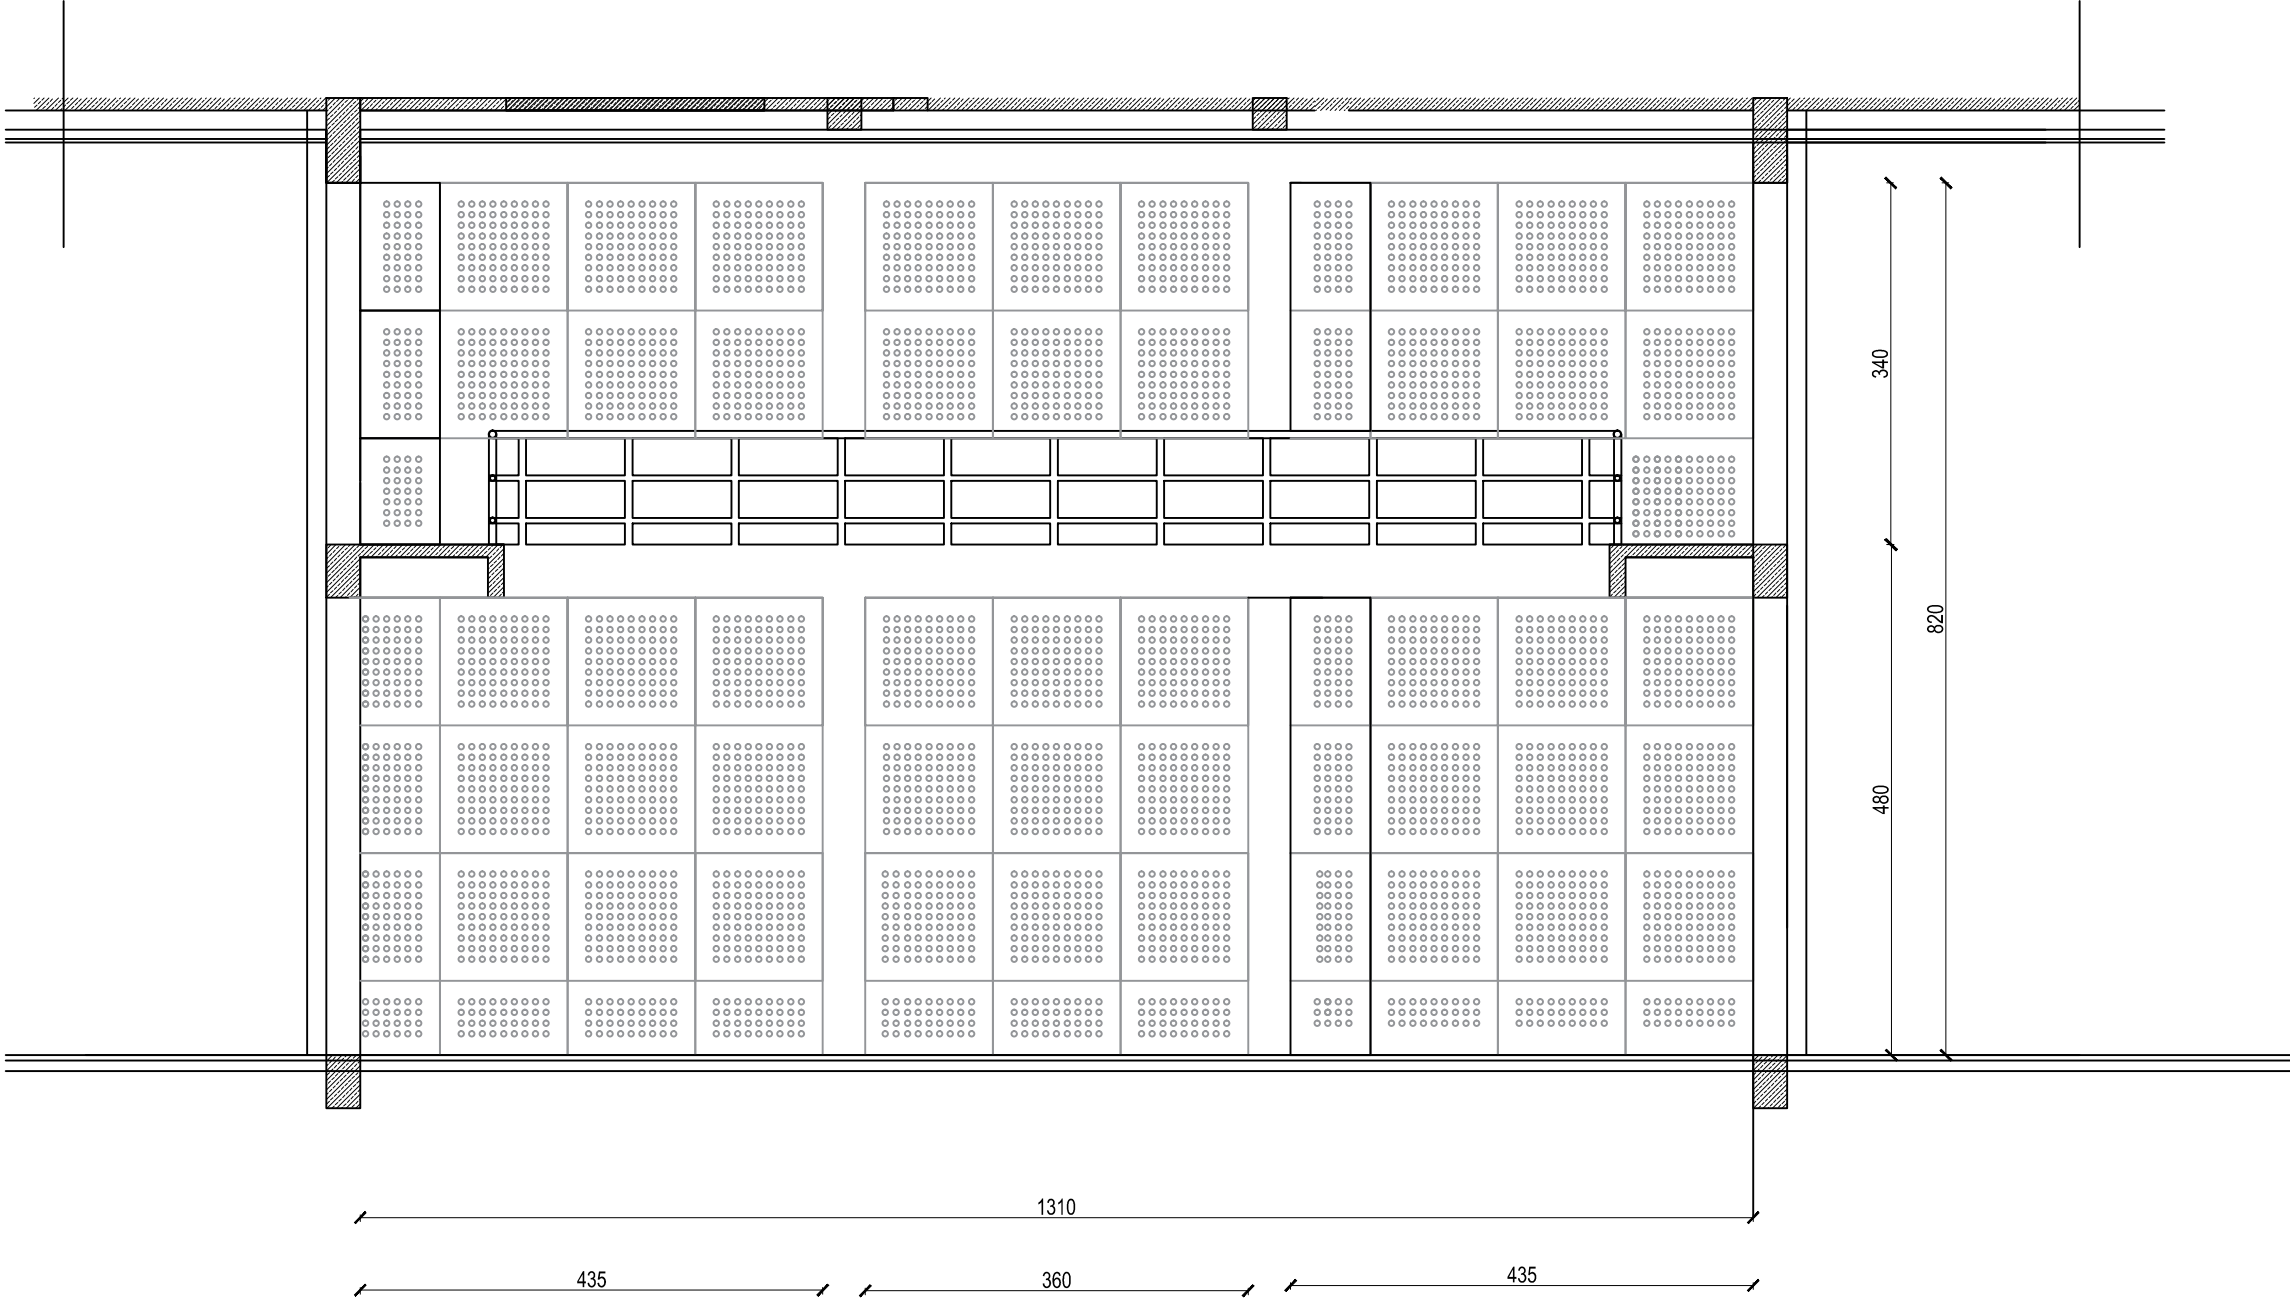

BIDANG DINDING 2

SKALA 1:50

SHOP DRAWING

SATUAN KERJA :



KEMENTERIAN PENDIDIKAN, KEBUDAYAAN, RISET
DAN TEKNOLOGI
**INSTITUT SENI INDONESIA
YOGYAKARTA**
JL. PARANGTRITIS KM. 6,5 SEWON, BANTUL
D. I. YOGYAKARTA

PEKERJAAN :

PEMELIHARAAN (RENOVASI MINOR) STUDIO / LAB
DI FAKULTAS SENI MEDIA REKAM
ISI YOGYAKARTA

LOKASI :

KAMPUS ISI YOGYAKARTA
JL. PARANGTRITIS KM. 6,5 SEWON, BANTUL
D. I. YOGYAKARTA

TAHUN ANGGARAN :

2024

DIBUAT OLEH :

KONTRAKTOR PELAKSANA
CV. MANDALA BUMITALA

MUCH. MUJIB, S.P., S.T., S.E.,
DIREKTUR

MELYANTO,
PELAKSANA LAPANGAN

DI PERIKSA :

KONSULTAN PENGAWAS
CV. CITRA MATRA ARDITAMA

Ir. SUHADI DATUN

TEAM LEADER

MENYETUJUI

PENGELOLA KEGIATAN
PEMBANTU REKTOR II

Dr. SURYATI, M.Hum.,
NIP : 19640901 200604 2001

MENGETAHJI

PEJABAT PEMBUAT KOMITMEN

SETYANTO PUTRO, S.E., M.H.,
NIP : 19690118 199503 1 003

JUDUL GAMBAR :

DENAH LT.1 GD ANIMASI

SKALA :



Skala 1 : 50

KODE GAMBAR - NOMOR LEMBAR :

20

JUMLAH LEMBAR :

 23

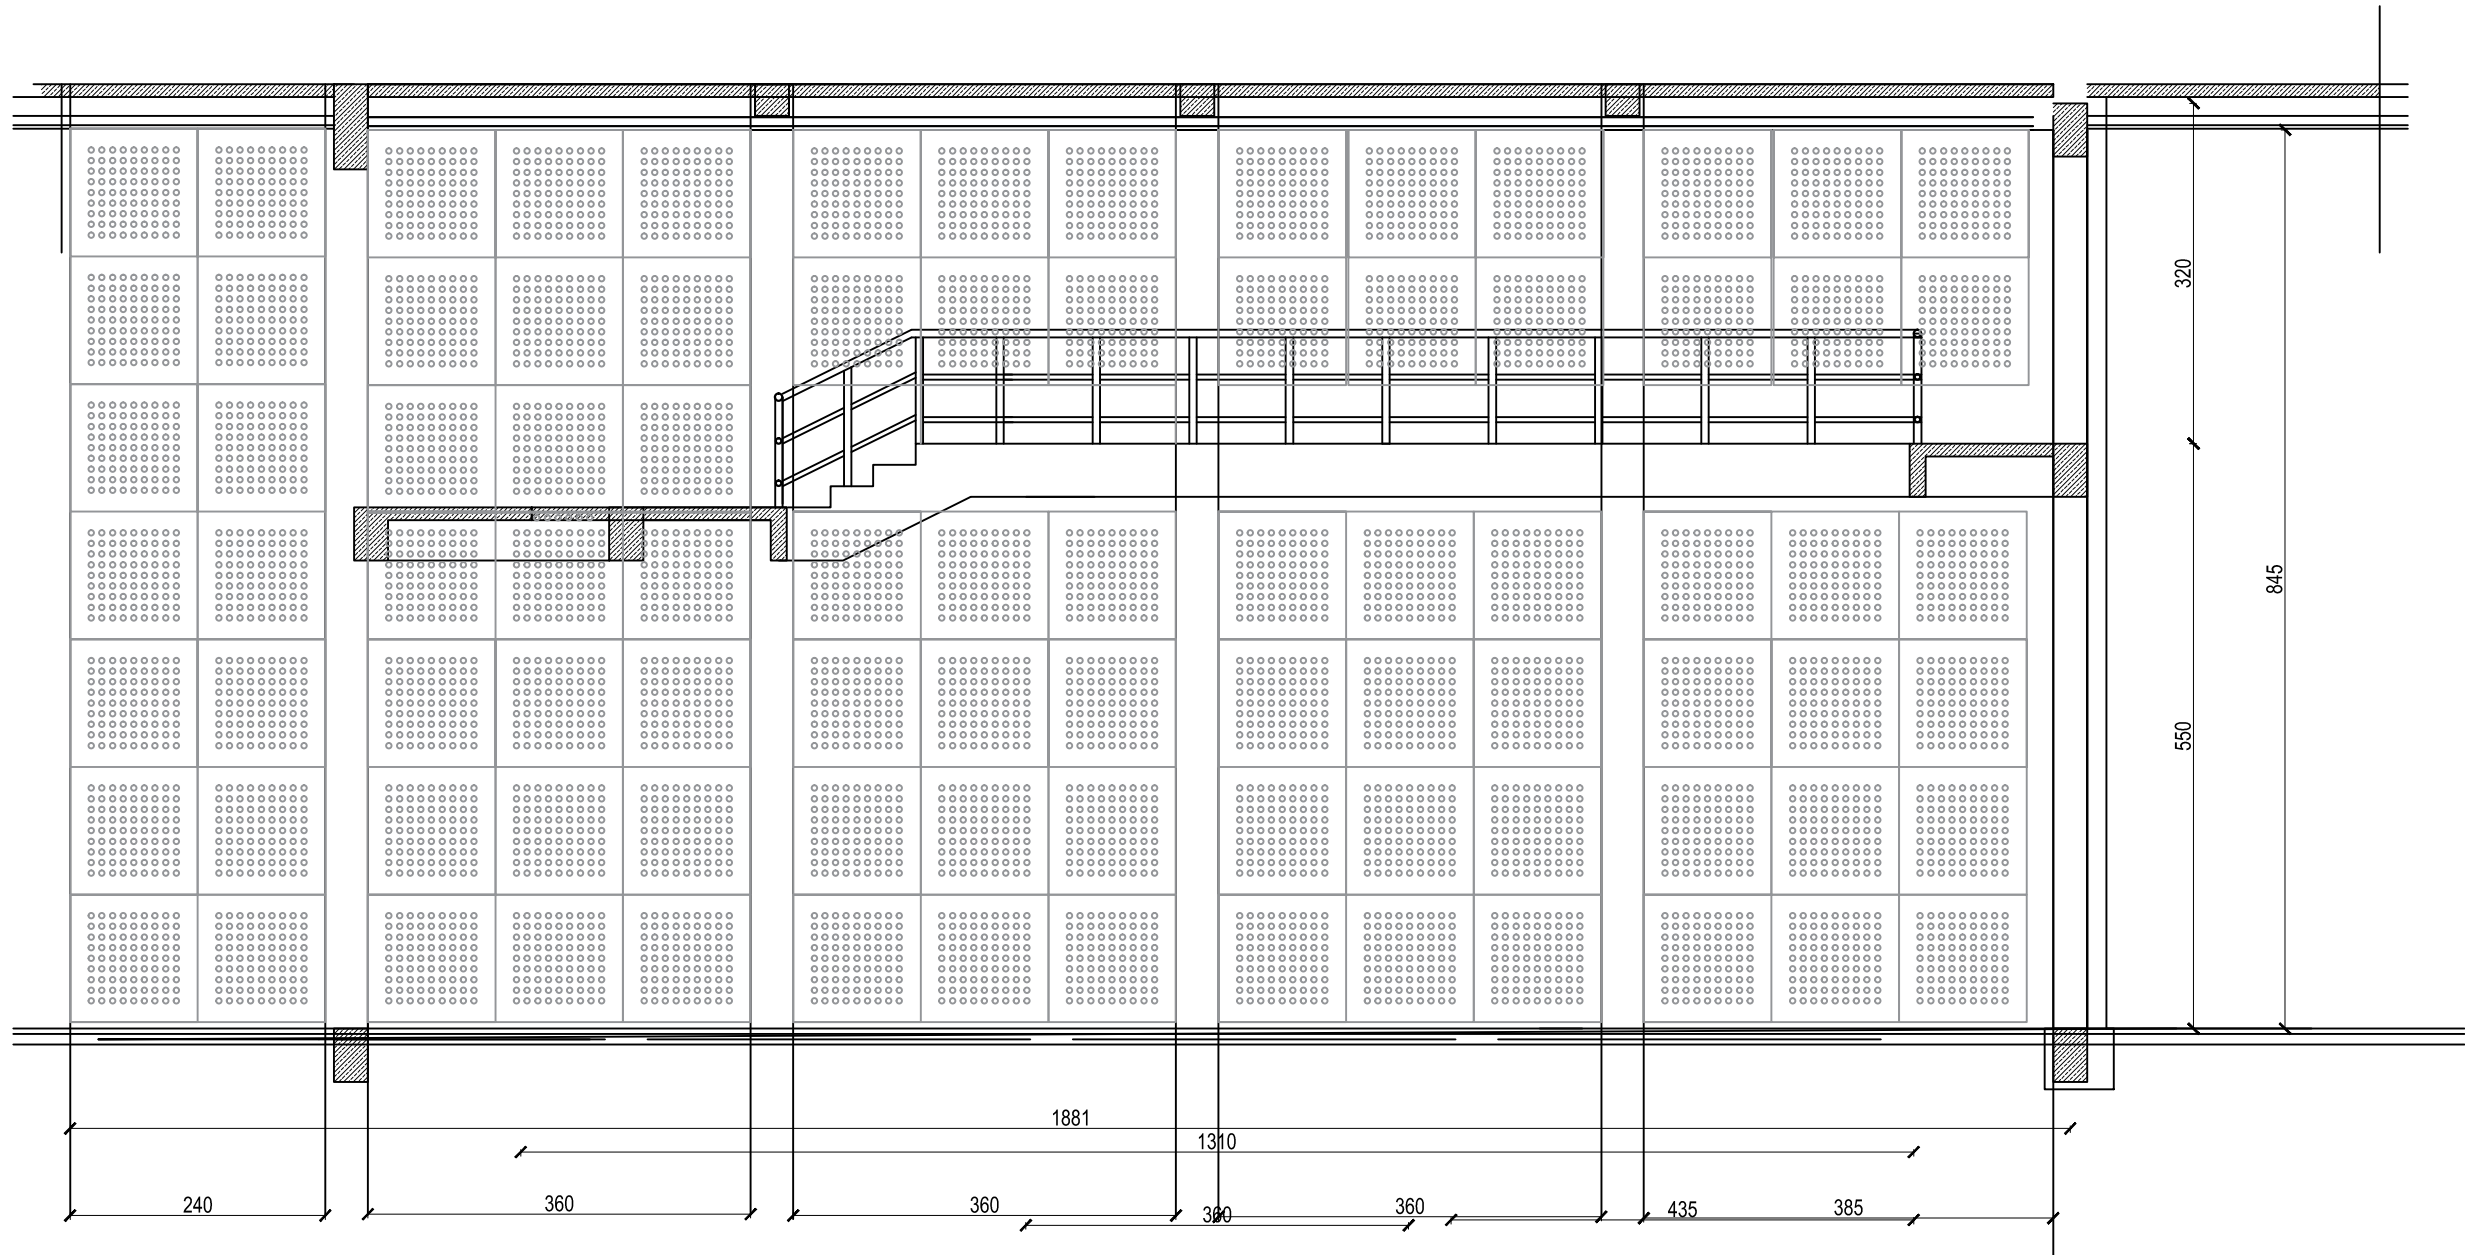

BIDANG DINDING 1

SKALA 1:50

SHOP DRAWING

SATUAN KERJA :



KEMENTERIAN PENDIDIKAN, KEBUDAYAAN, RISET
DAN TEKNOLOGI
**INSTITUT SENI INDONESIA
YOGYAKARTA**
Jl. PARANGTRITIS KM. 6,5 SEWON, BANTUL
D. I. YOGYAKARTA

PEKERJAAN :

PEMELIHARAAN (RENOVASI MINOR) STUDIO / LAB
DI FAKULTAS SENI MEDIA REKAM
ISI YOGYAKARTA

LOKASI :

KAMPUS ISI YOGYAKARTA
Jl. PARANGTRITIS KM. 6,5 SEWON, BANTUL
D. I. YOGYAKARTA

TAHUN ANGGARAN :

2024

DIBUAT OLEH :

KONTRAKTOR PELAKSANA
CV. MANDALA BUMITALA

MUCH. MUHAMMAD. KORO WISNANTO, S.T.
DIREKTUR

MELYANTO
PELAKSANA LAPANGAN

DI PERIKSA :

KONSULTAN PENGAWAS
CV. CITRA MATRA ARDITAMA

Ir. SUHADI DATUN

TEAM LEADER

MENYETUJUI

PENGELOLA KEGIATAN
PEMBANTU REKTOR II

Dr. SURYATI, M.Hum.
NIP : 19640901 200604 2001

MENGETAHJI

PEJABAT PEMBUAT KOMITMEN

SETYANTO PUTRO, S.E., M.H.
NIP : 19690118 199503 1 003

JUDUL GAMBAR :

DENAH LT.1 GD ANIMASI

SKALA :



Skala 1 : 50

KODE GAMBAR - NOMOR LEMBAR :

21

JUMLAH LEMBAR :

 23

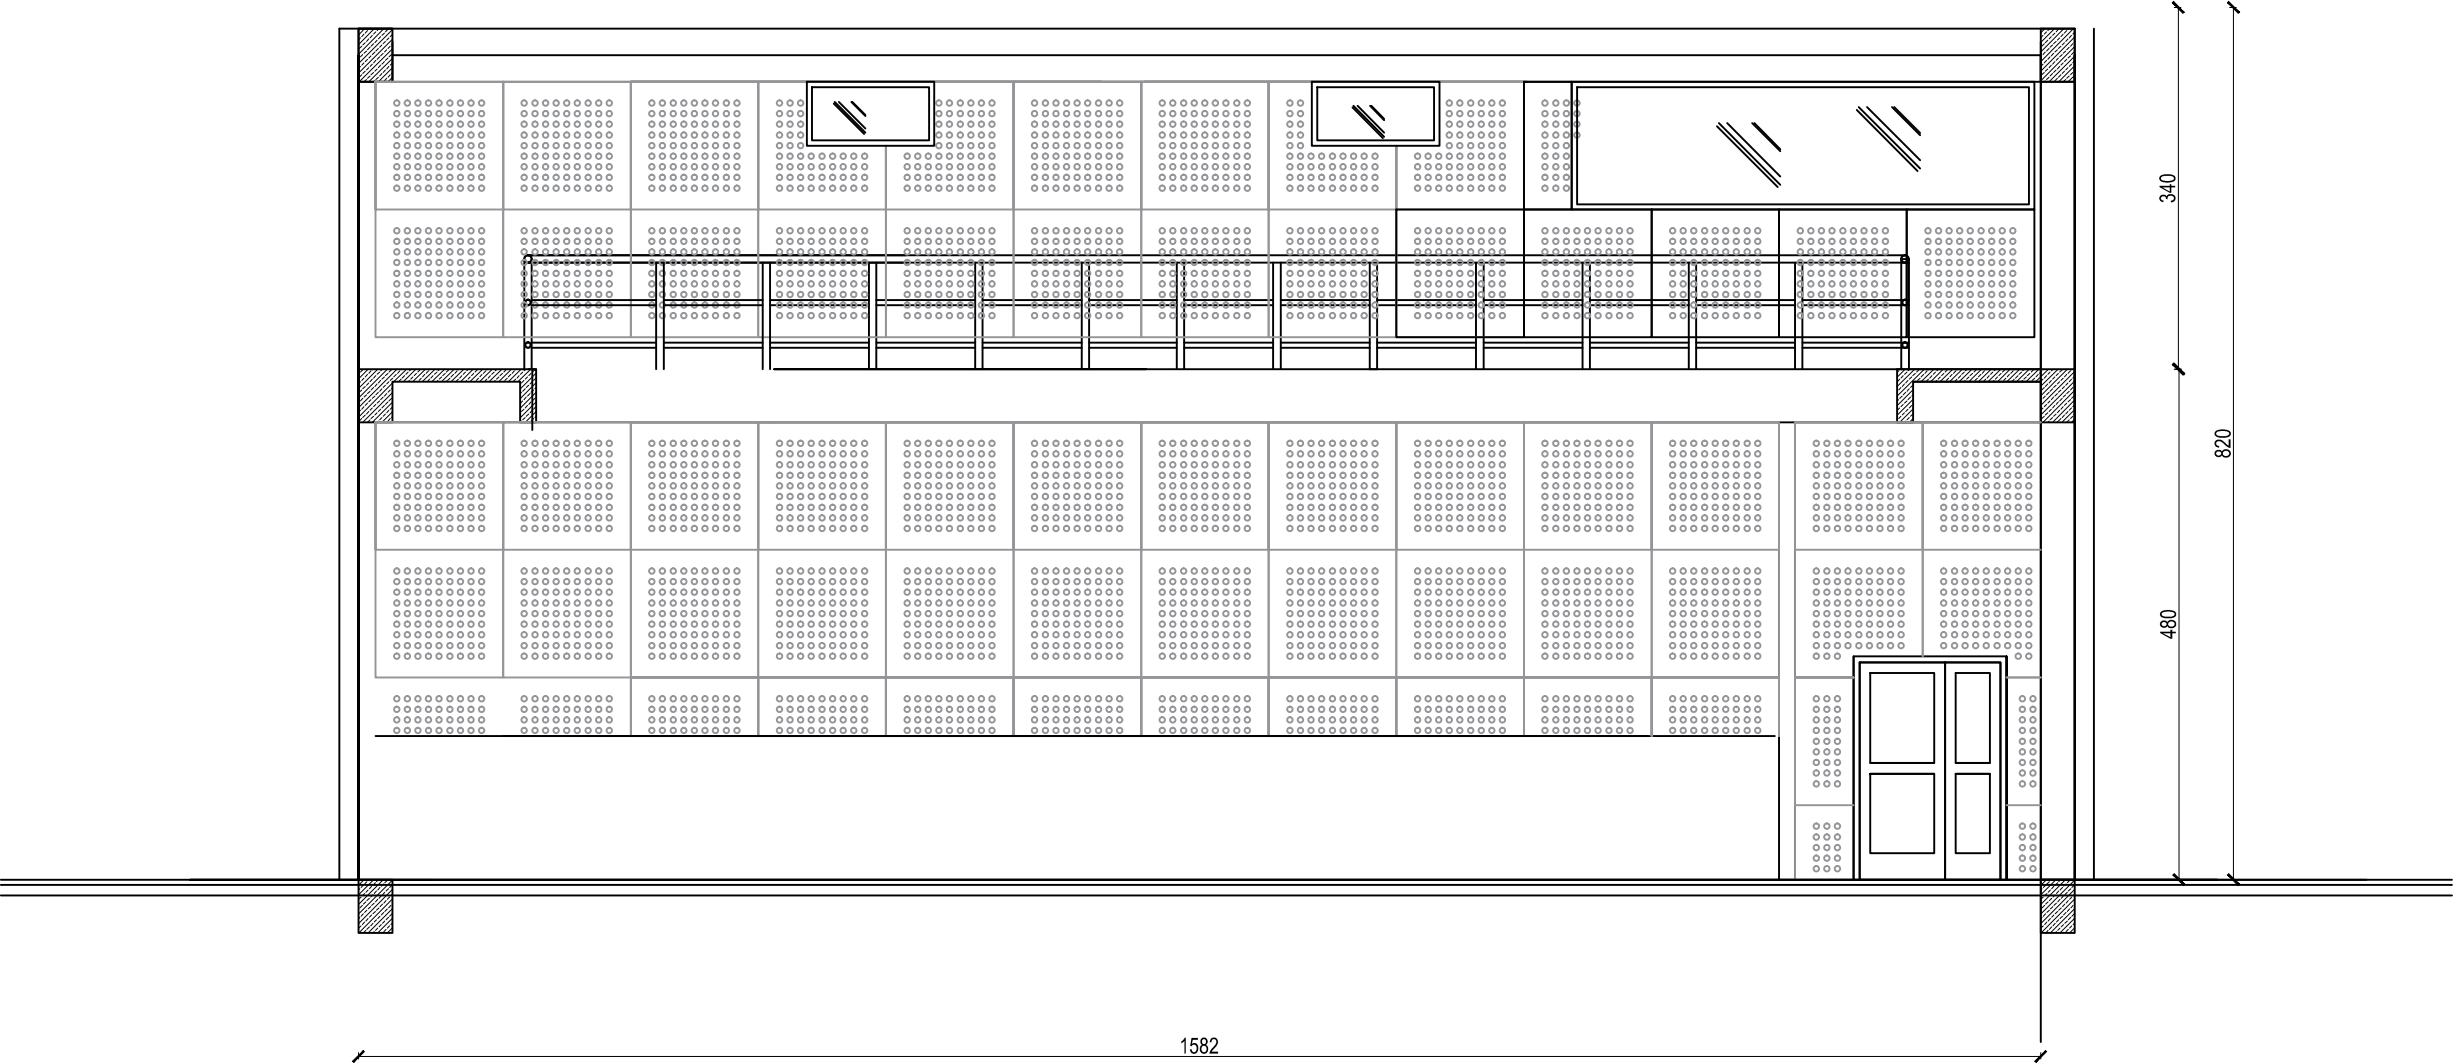

BIDANG DINDING 4

SKALA 1:50

SHOP DRAWING

SATUAN KERJA :



KEMENTERIAN PENDIDIKAN, KEBUDAYAAN, RISET
DAN TEKNOLOGI
**INSTITUT SENI INDONESIA
YOGYAKARTA**
Jl. PARANGTRITIS KM. 6,5 SEWON, BANTUL
D. I. YOGYAKARTA

PEKERJAAN :

PEMELIHARAAN (RENOVASI MINOR) STUDIO / LAB
DI FAKULTAS SENI MEDIA REKAM
ISI YOGYAKARTA

LOKASI :

KAMPUS ISI YOGYAKARTA
Jl. PARANGTRITIS KM. 6,5 SEWON, BANTUL
D. I. YOGYAKARTA

TAHUN ANGGARAN :

2024

DIBUAT OLEH :

KONTRAKTOR PELAKSANA
CV. MANDALA BUMITALA

MUCH. BUDIN, KORO WISAHUTU, S.N.
DIREKTUR

MELYANTO
PELAKSANA LAPANGAN

DI PERIKSA :

KONSULTAN PENGAWAS
CV. CITRA MATRA ARDITAMA

Ir. SUHADI DATUN

TEAM LEADER

MENYETUJUI

PENGELOLA KEGIATAN
PEMBANTU REKTOR II

Dr. SURYATI, M.Hum.
NIP : 19640901 200604 2001

MENGETAHJI

PEJABAT PEMBUAT KOMITMEN

SETYANTO PUTRO, S.E., M.H.
NIP : 19690118 199503 1 003

JUDUL GAMBAR :

DENAH LT.1 GD ANIMASI

SKALA :


Skala 1 : 50

KODE GAMBAR - NOMOR LEMBAR :

22

JUMLAH LEMBAR :

23

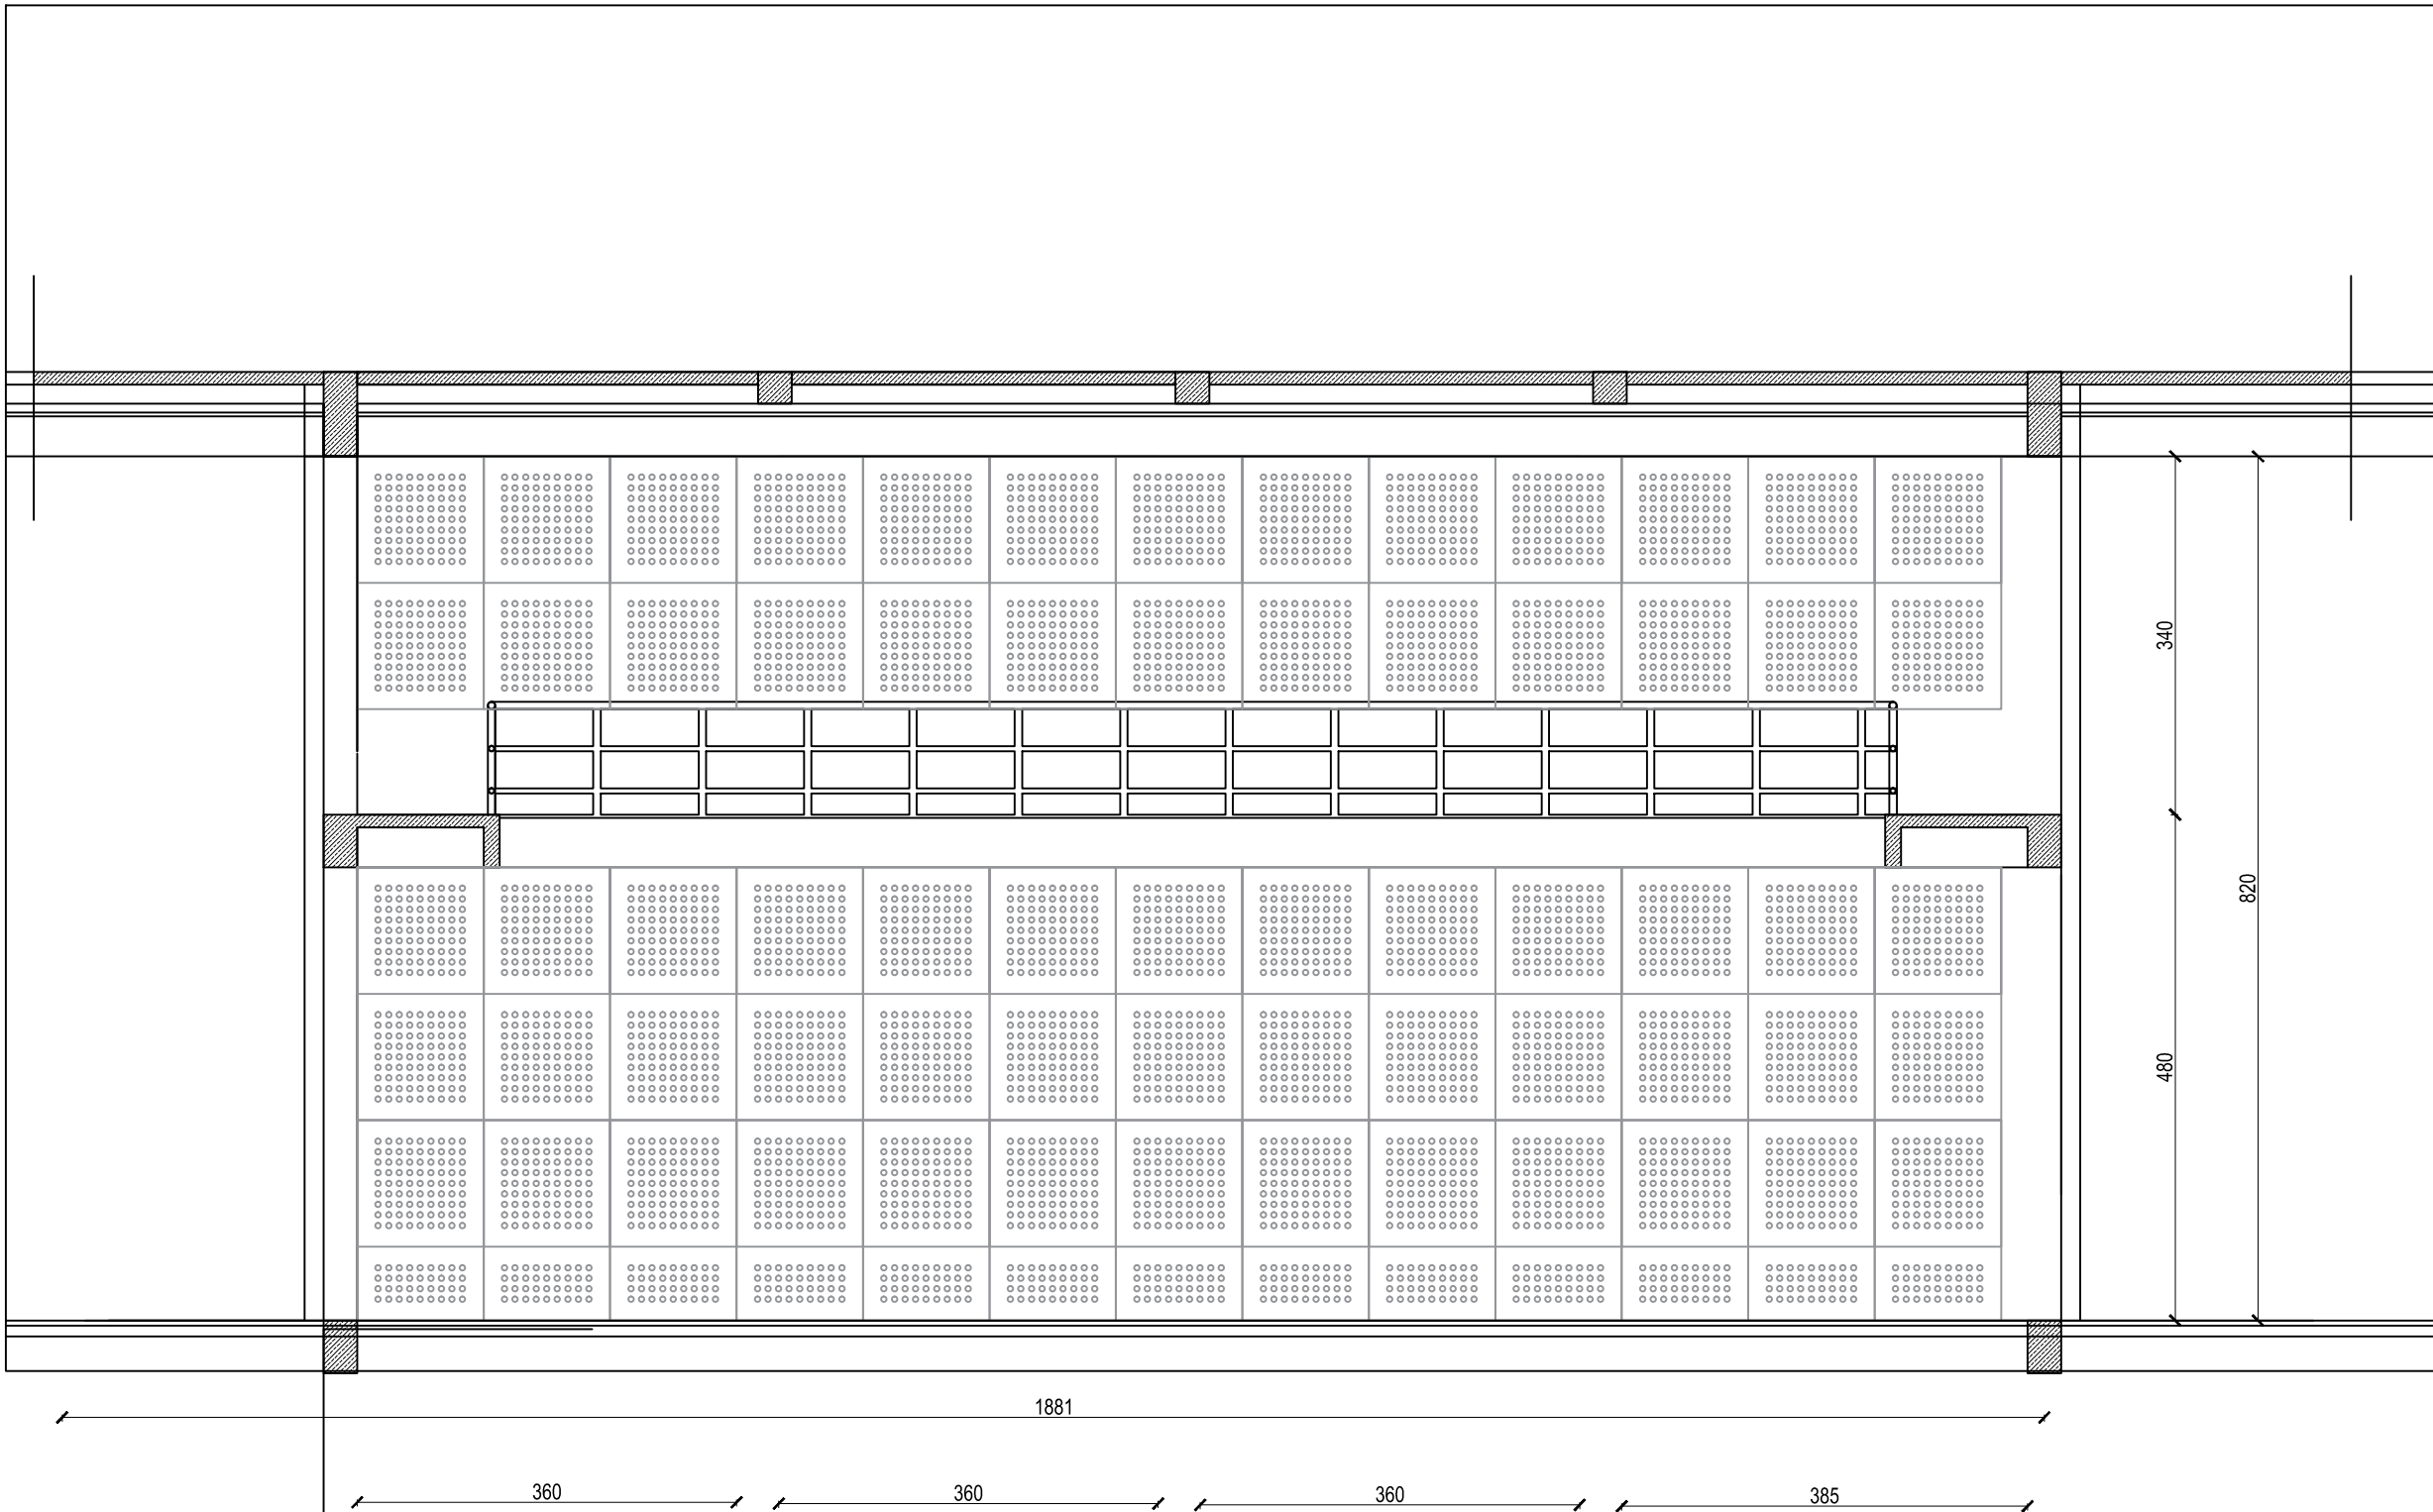

BIDANG DINDING 3

SKALA 1:50

SHOP DRAWING

SATUAN KERJA :



KEMENTERIAN PENDIDIKAN, KEBUDAYAAN, RISET
DAN TEKNOLOGI
**INSTITUT SENI INDONESIA
YOGYAKARTA**
JL. PARANGTRITIS KM. 6,5 SEWON, BANTUL
D. I. YOGYAKARTA

PEKERJAAN :

PEMELIHARAAN (RENOVASI MINOR) STUDIO / LAB
DI FAKULTAS SENI MEDIA REKAM
ISI YOGYAKARTA

LOKASI :

KAMPUS ISI YOGYAKARTA
JL. PARANGTRITIS KM. 6,5 SEWON, BANTUL
D. I. YOGYAKARTA

TAHUN ANGGARAN :

2024

DIBUAT OLEH :

KONTRAKTOR PELAKSANA
CV. MANDALA BUMITALA

MUCH. BUDIN, S.P., S.T., S.H.
DIREKTUR

MULYANTO
PELAKSANA LAPANGAN

DI PERIKSA :

KONSULTAN PENGAWAS
CV. CITRA MATRA ARDITAMA

Ir. SUHADI DATUN

TEAM LEADER

MENYETUJUI

PENGELOLA KEGIATAN
PEMBANTU REKTOR II

Dr. SURYATI, M.Hum.,
NIP. : 19640901 200604 2001

MENGETAHJI

PEJABAT PEMBUAT KOMITMEN

SETYANTO PUTRO, S.E., M.H.,

NIP. : 19690110 199503 1 003

JUDUL GAMBAR :

DENAH LT.1 GD ANIMASI

SKALA :

Skala 1 : 50

KODE GAMBAR - NOMOR LEMBAR :

23

JUMLAH LEMBAR :

23